




1. Запрещается производить строительные работы (сверление, штробление в полу) ближе 200мм от осей трубопровода.

						04-0420-02А-ОВ.Исп			
						«Жилой комплекс со встроенно – пристроенными помещениями общественного использования и надземной автостоянкой в границах улиц Вукова – Начдива Васильева –Каменщиков – Металлургов в Верх-Исетском районе города Екатеринбурга».			
Изм.	Кол.ч.	Лист	№ док.	Подп.	Дата	Второй этап строительства. Этап 2.2 Жилой дом N2. Секция 2А	Стандия	Лист	Листов
Выполнил						Исполнительная схема прокладки сетей отопления.План 3-го этажа	И	З	
Проверил									
Принял									
						ООО МК «УралСантехСервис»			

Составлено

Инв. № подл.	Подп. и дата	Взам. инв. №

Примечание:
1. Запрещается производить строительные работы (сверление, штробление в полу) ближе 200мм от осей трубопровода.

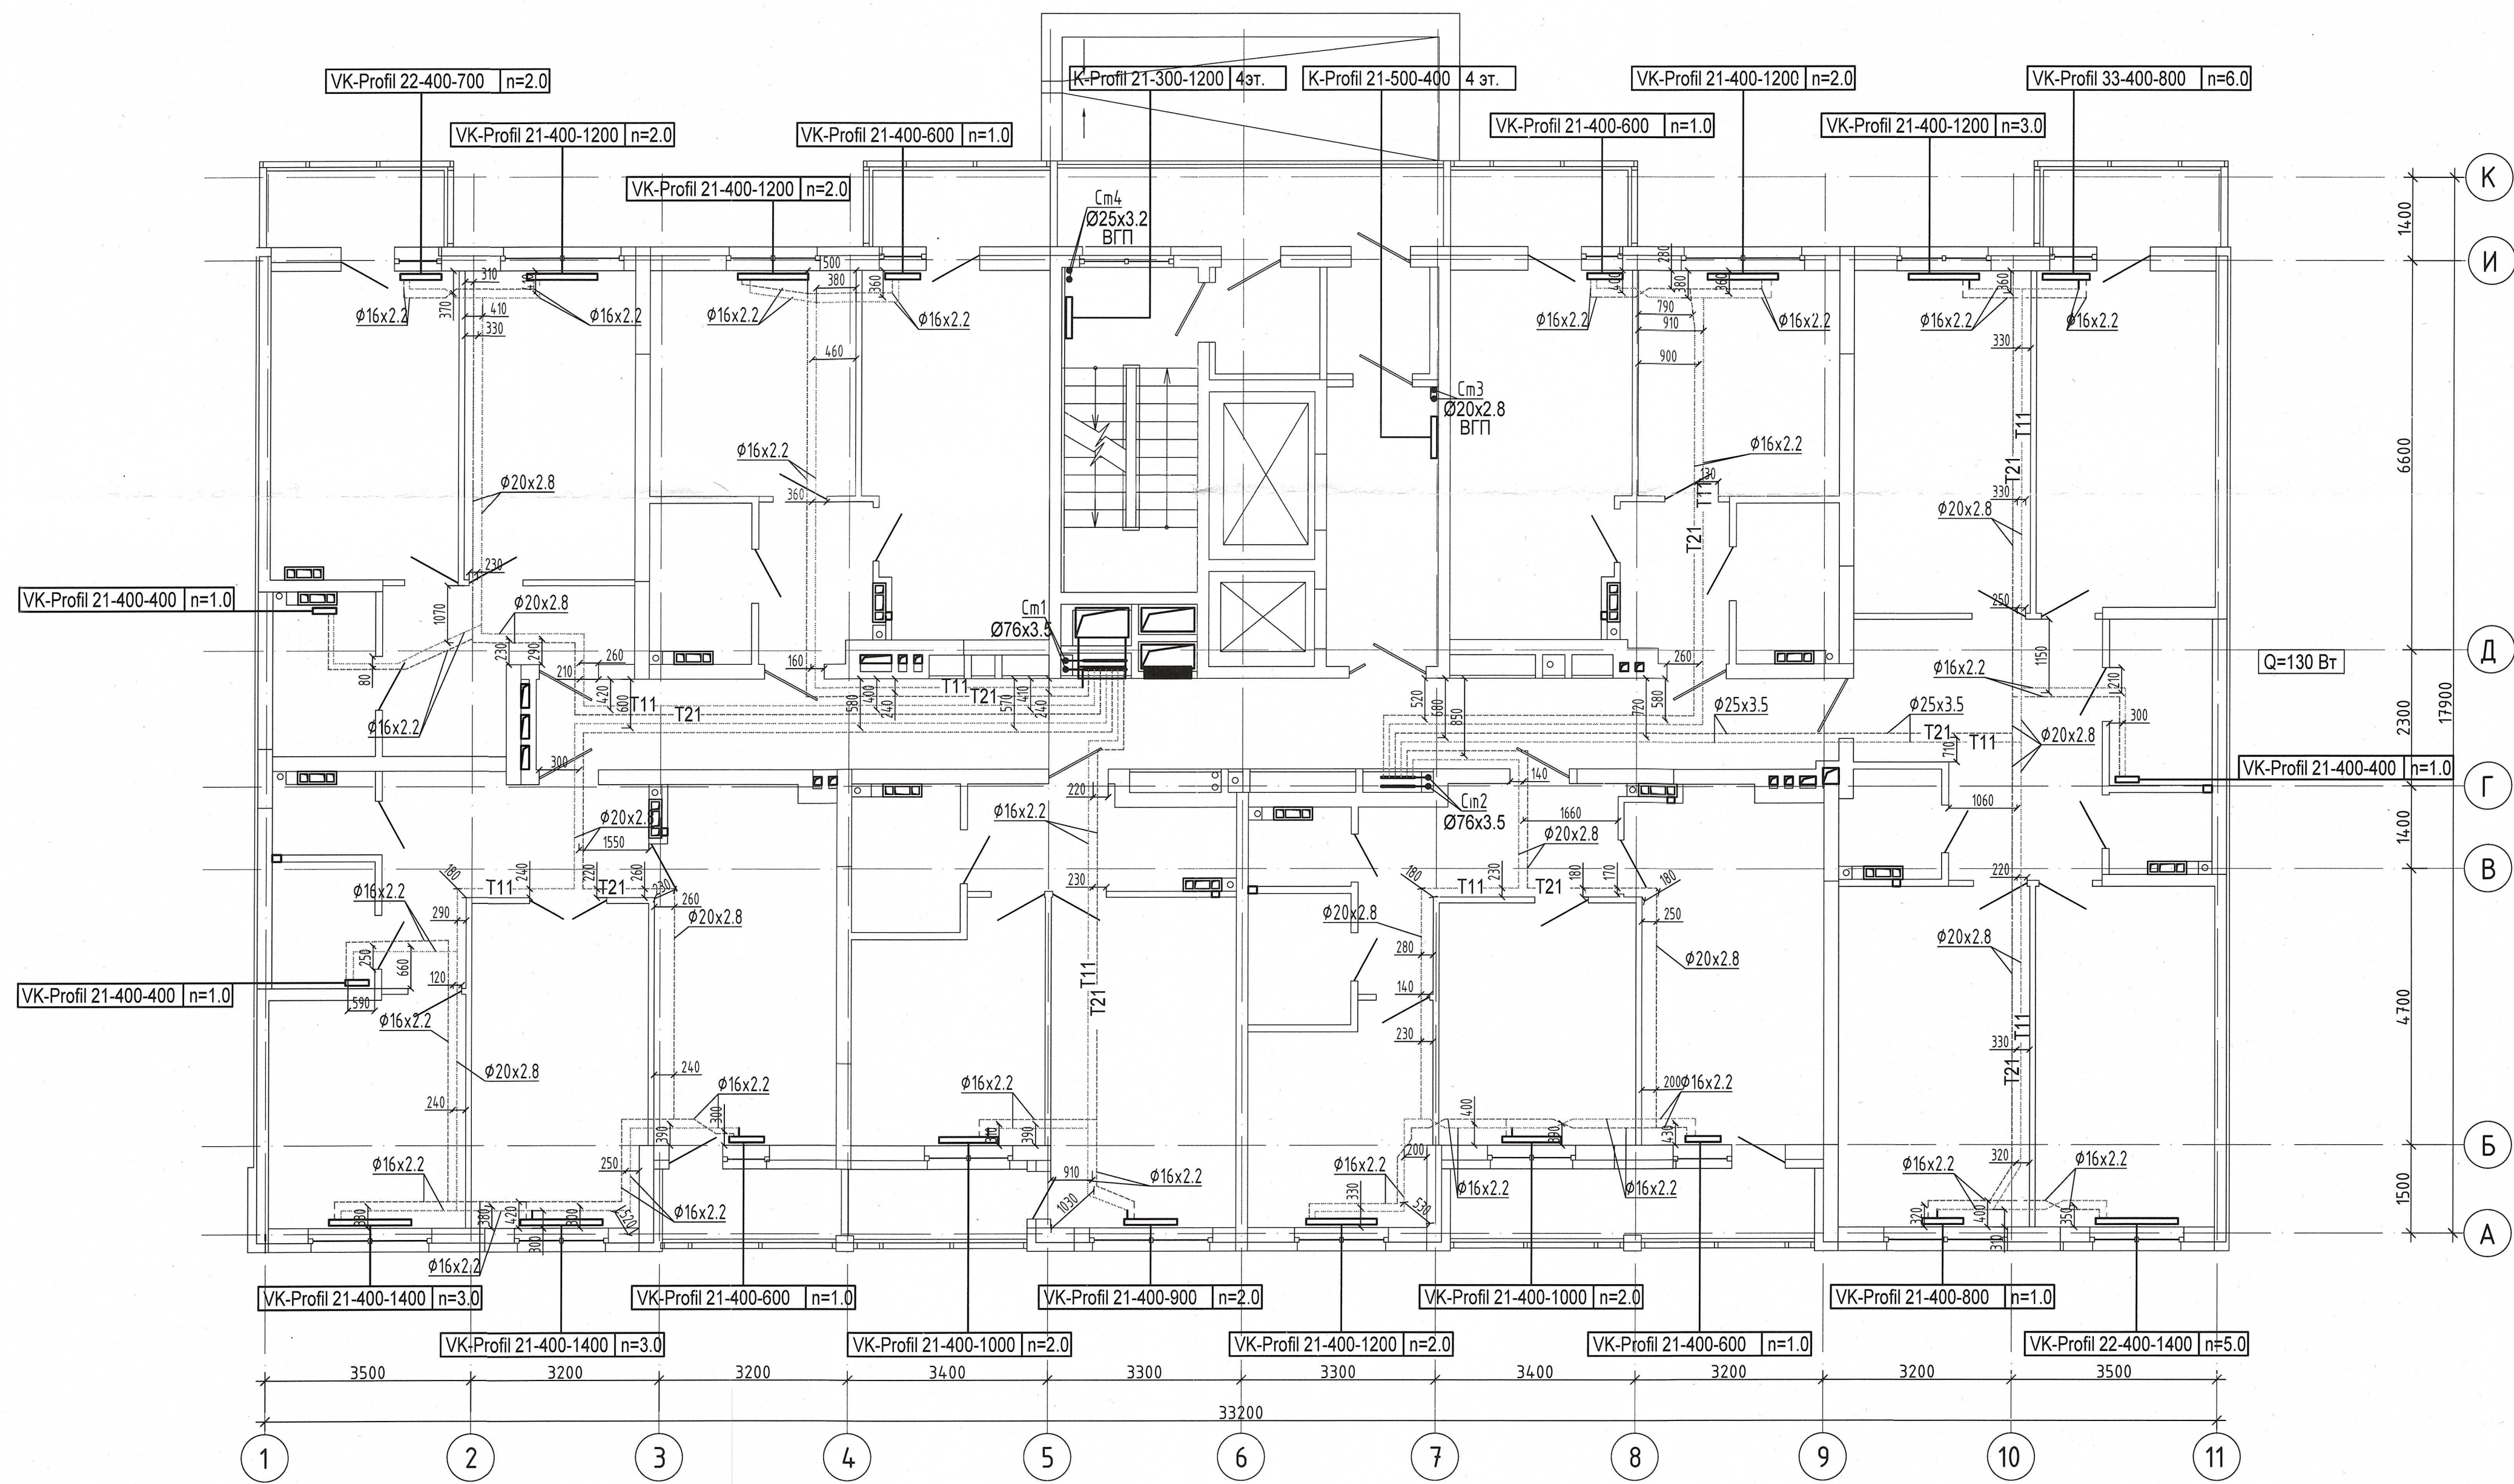


04-0420-02A-OB.Исн					
«Жилой комплекс со встроенно - пристроенными помещениями общественного использования и надземной автостоянкой в границах улиц Викулова - Начдива Васильева -Каменщиков - Металлургов в Верх-Исетском районе города Екатеринбурга»					
Изм.	Колуч.	Лист	№ док.	Подп.	Дата
Выполнил	Давыдов М.Ю.				
Проверил					
Принял					
Второй этап строительства. Этап 2.2 Жилой дом №2. Секция 2А				Стадия	Лист
Исполнительная схема прокладки сетей отопления.План 4-го этажа				И	4
				Листов	
				000 МК «УралСантехСервис»	

Согласовано

Инд. № подл.	Подп. и дата	Взам. инд. №

Примечание :
1. Запрещается производить строительные работы (сверление, штробление в полу) ближе 200мм от осей трубопровода.

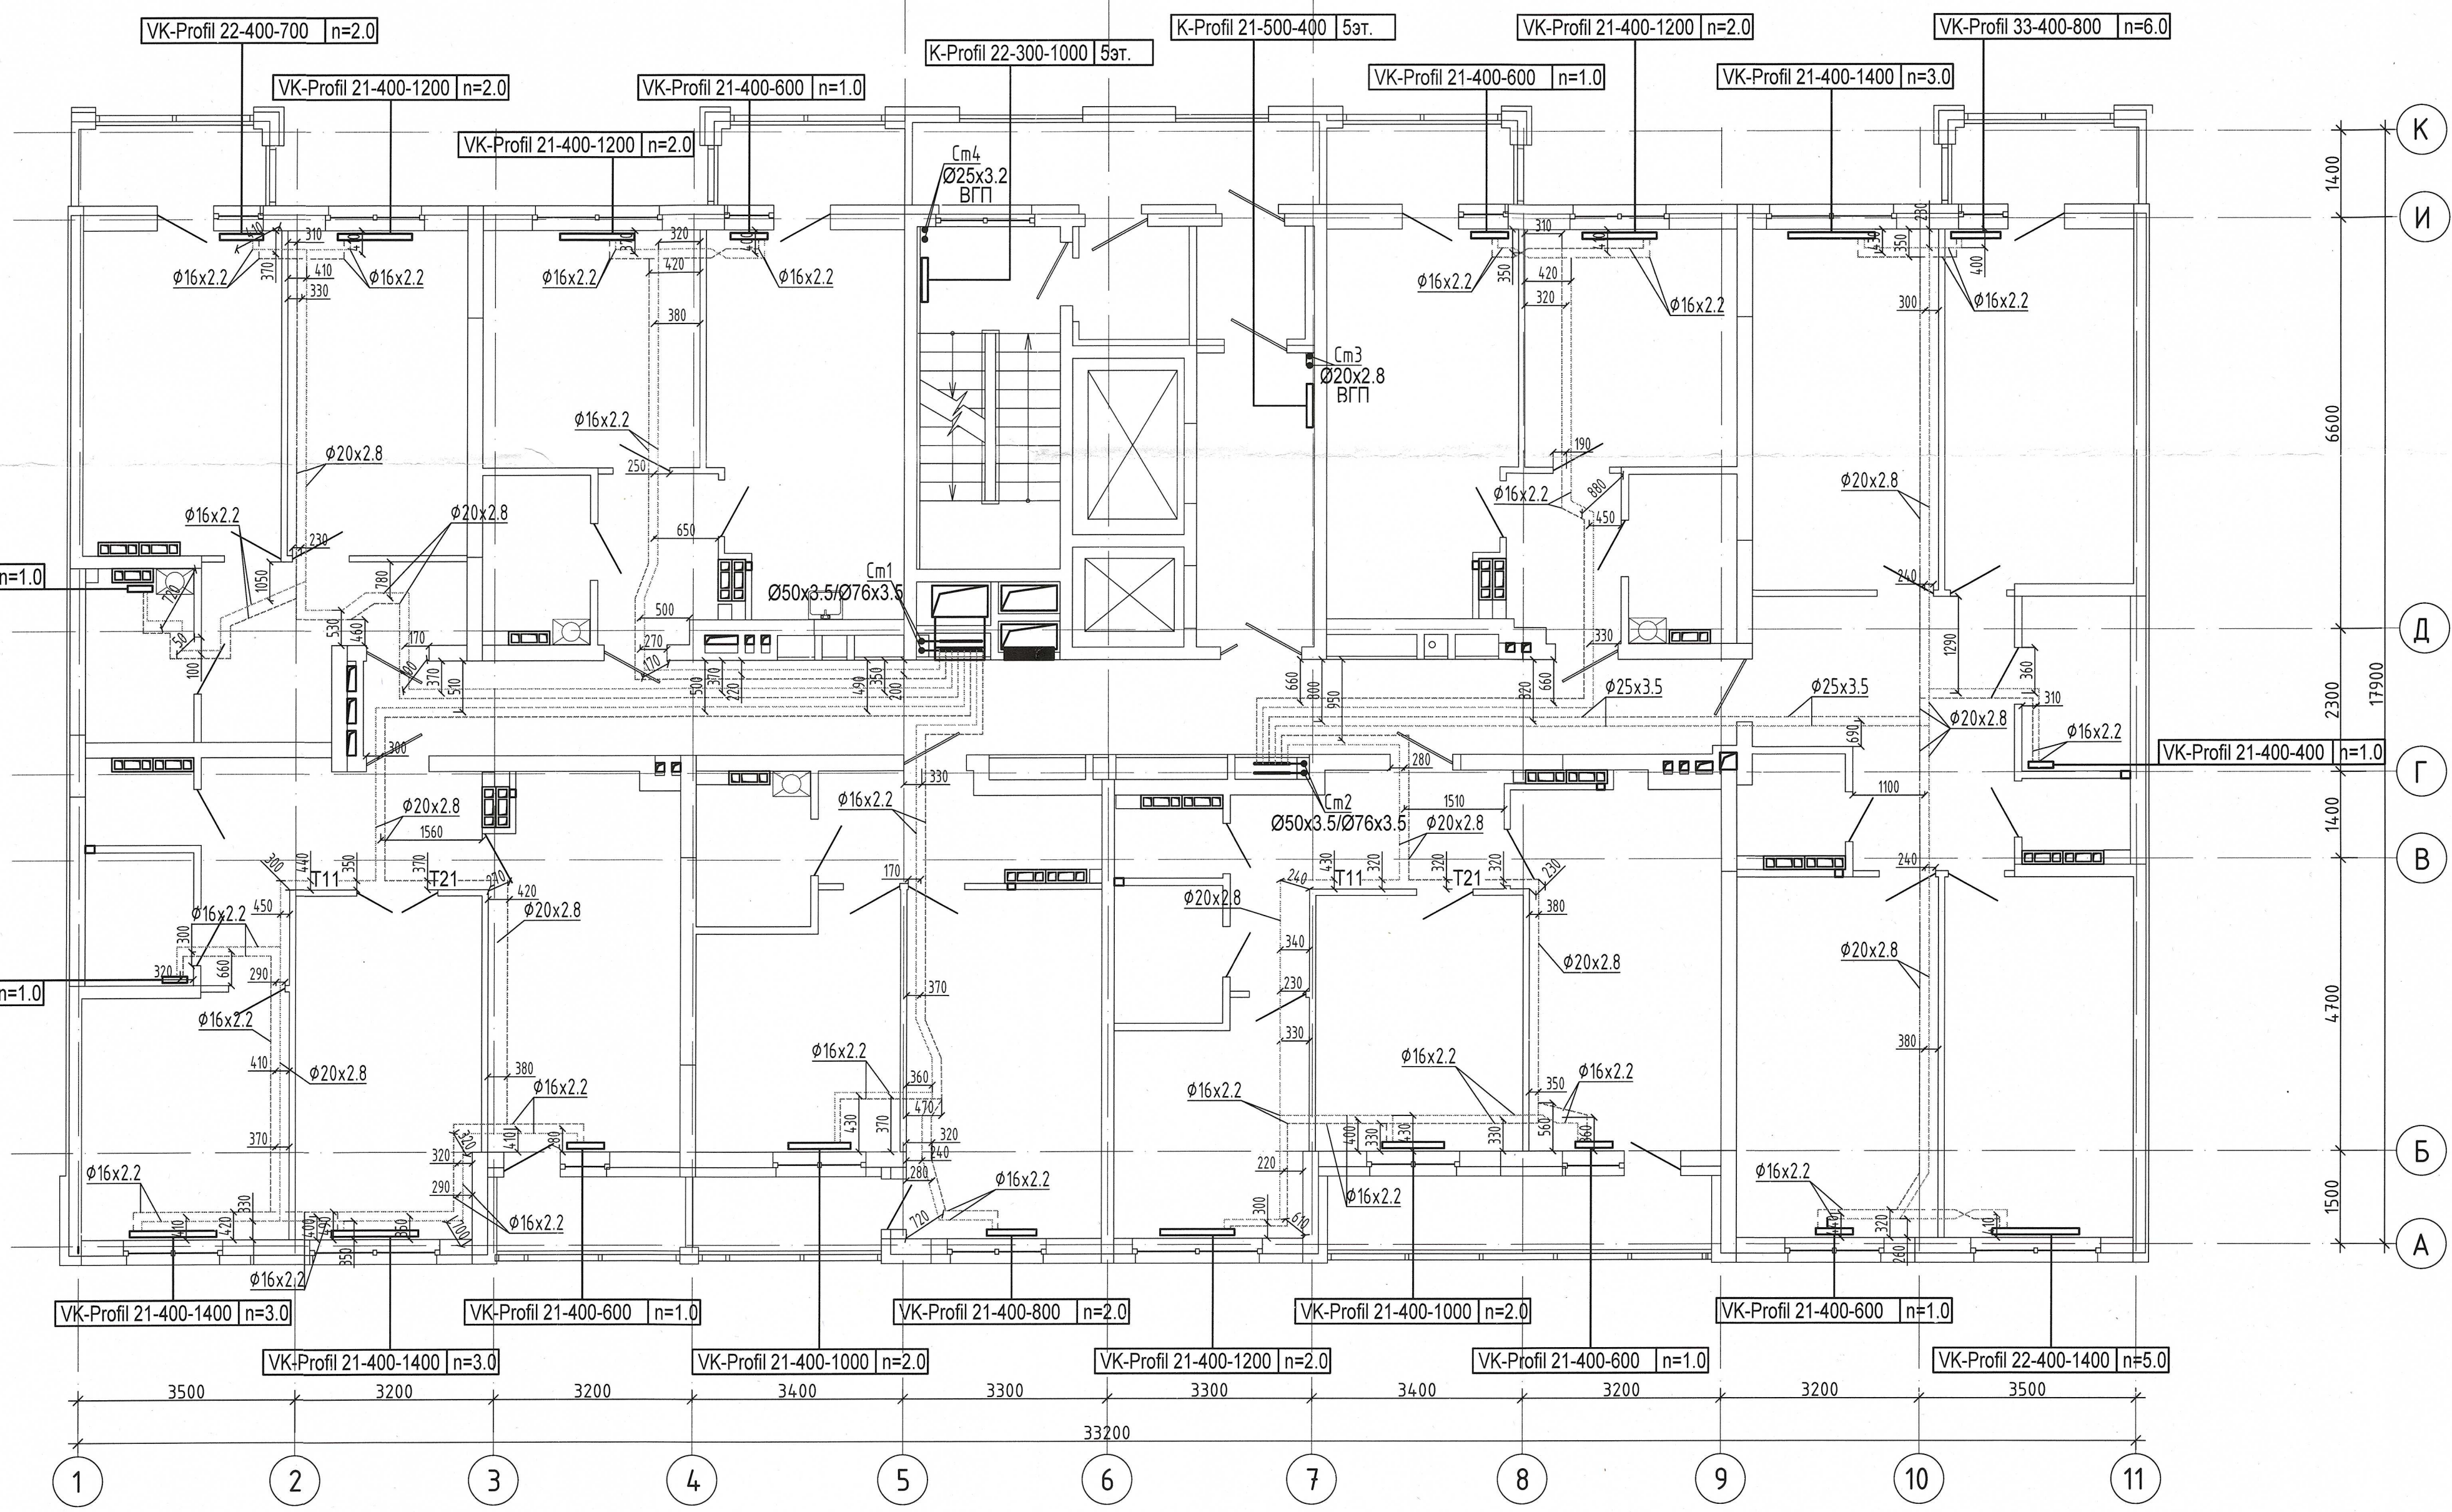


				04-0420-02A-OB.Исп			
				«Жилой комплекс со встроенно - пристроенными помещениями общественного использования и надземной автостоянкой в границах улиц Вукулова - Начидва Васильева - Каменщиков - Металлургов в Верх-Исетском районе города Екатеринбурга»			
Изм.	Кол.уч.	Лист	№ док.	Подп.	Дата	Второй этап строительства. Этап 2.2	Стация
Выполнил	Давыдов М.Ю.					Жилой дом N2. Секция 2А	Лист
Проверил							Листов
Принял						Исполнительная схема прокладки сетей отопления. План 5-го этажа	
				ООО МК «УралСантехСервис»			

Согласовано

Инв. № подл.	Подп. и дата	Взам. инв. №


Примечание :
1. Запрещается производить строительные работы (сверление, штробление в полу) ближе 200мм от осей трубопровода.

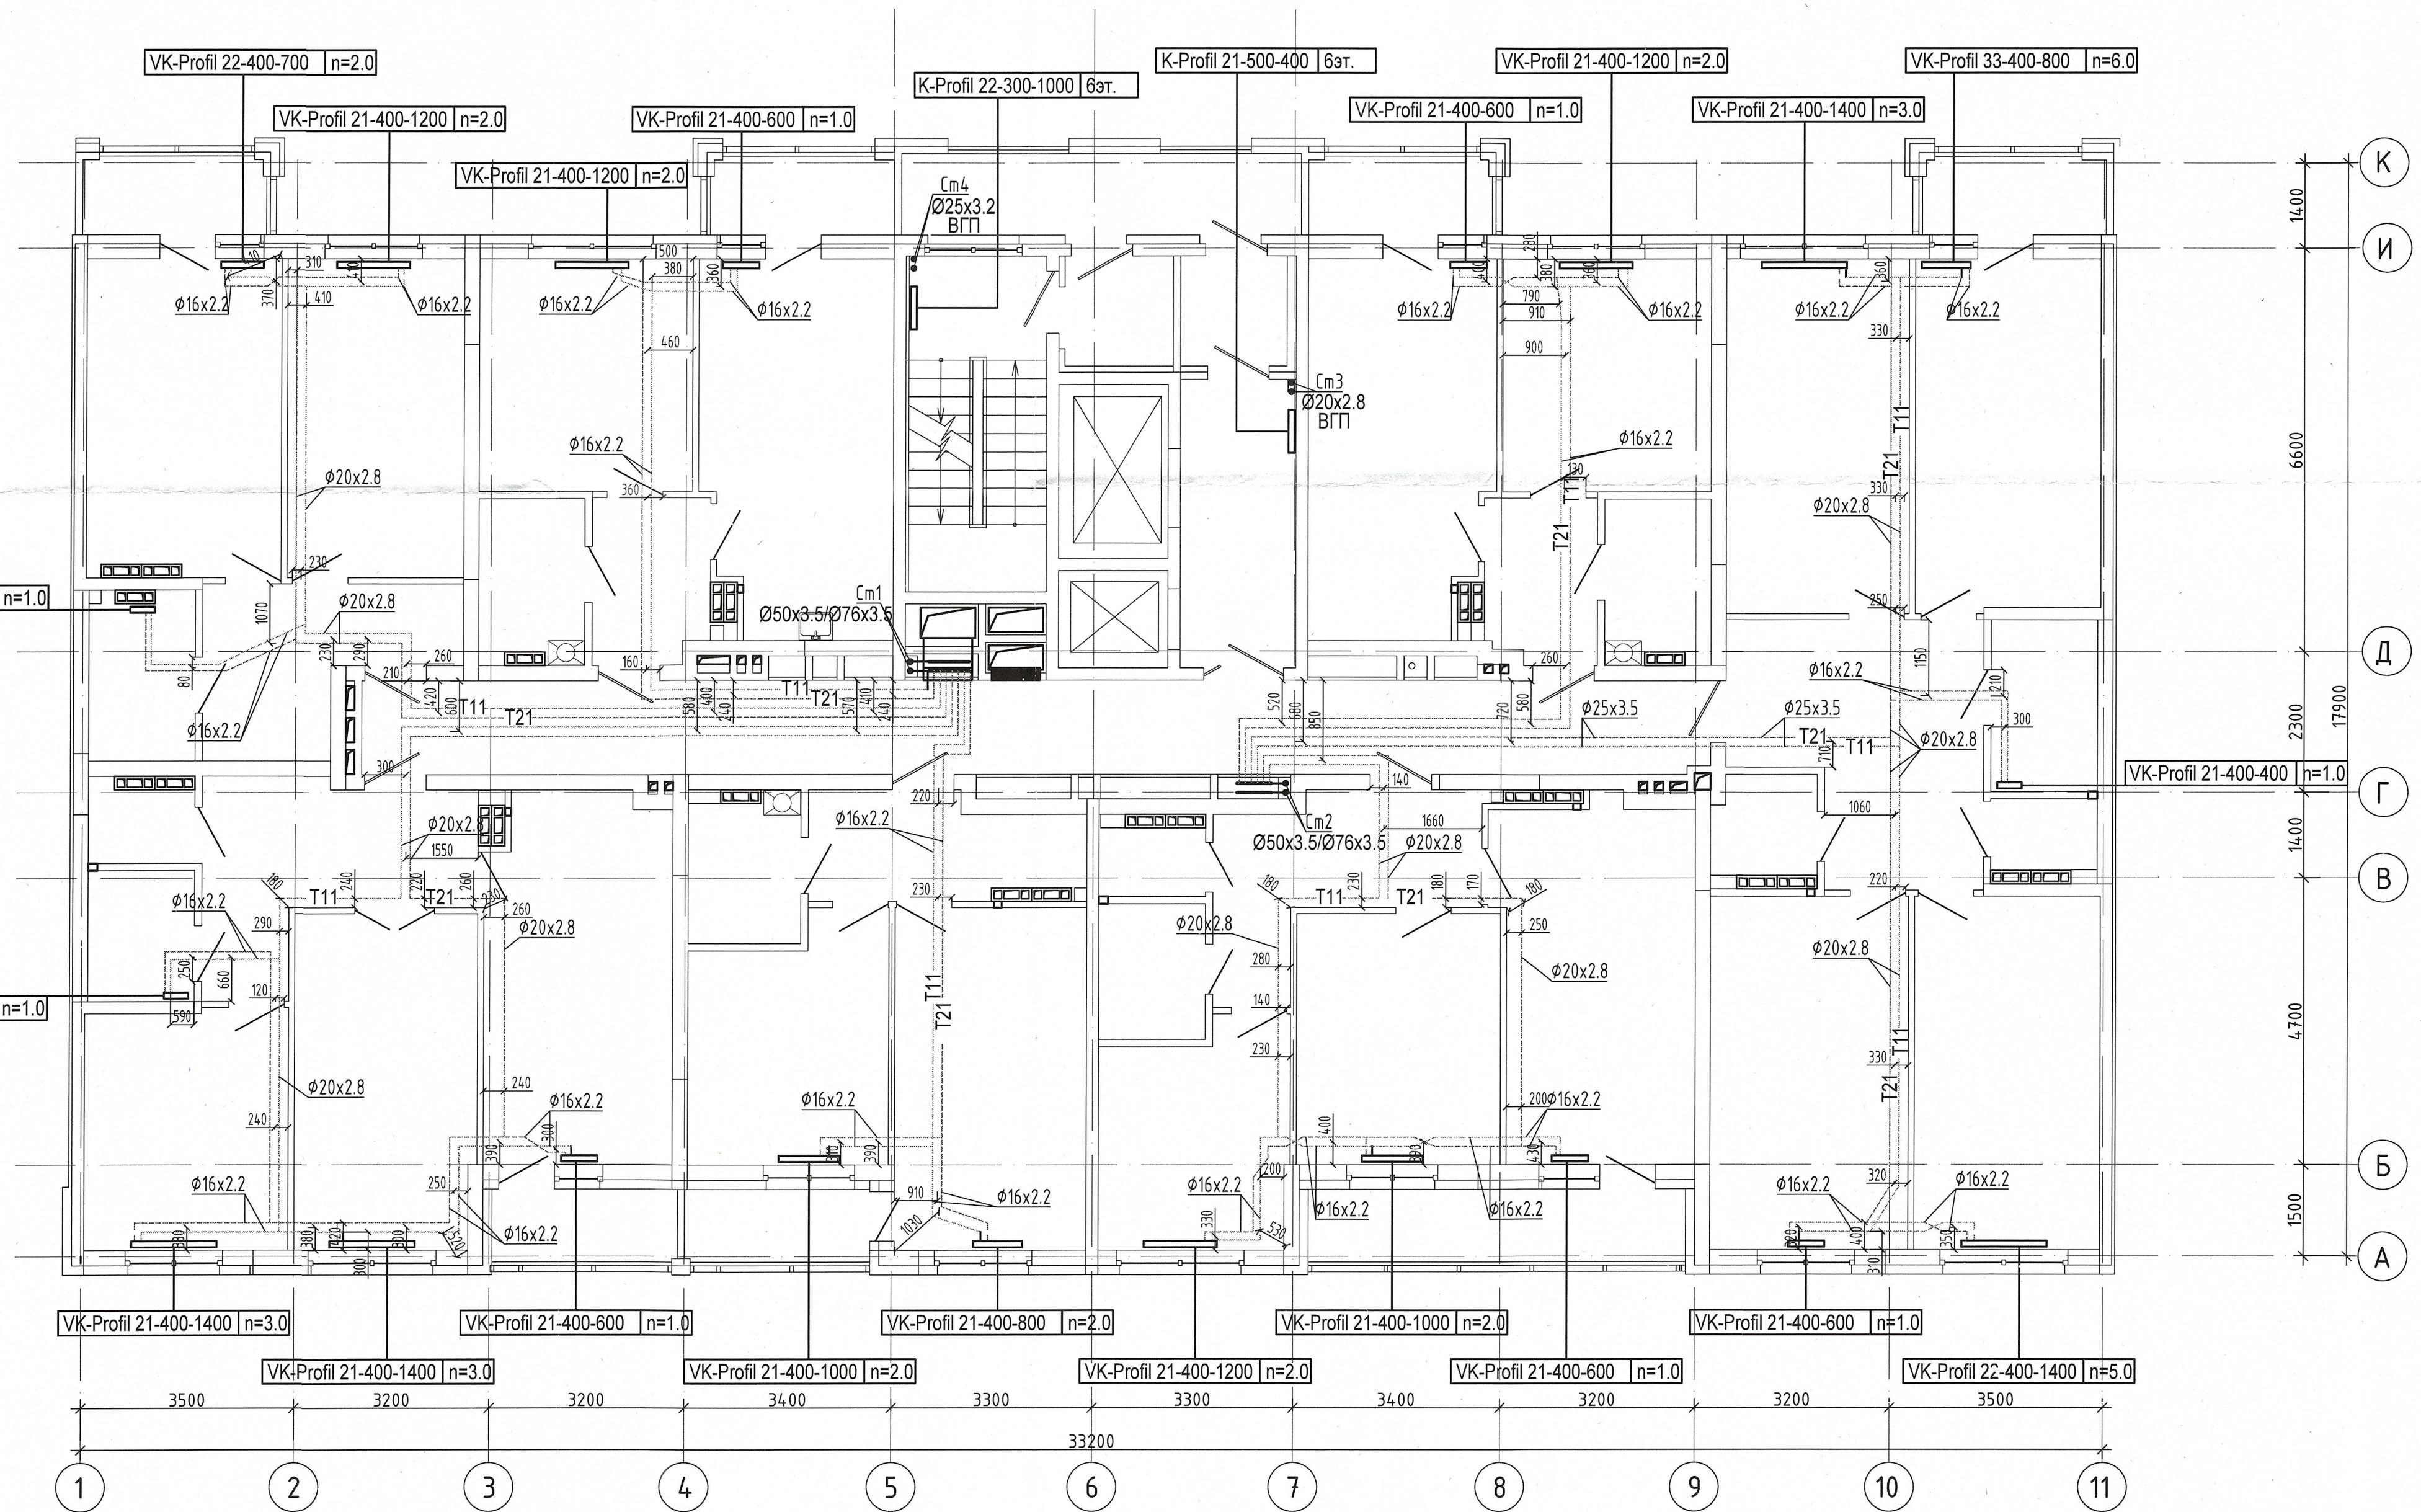

04-0420-02A-0B.Исн					
«Жилой комплекс со встроенно - пристроенными помещениями общественного использования и надземной автостоянкой в границах улиц Видулова - Начдива Васильева - Каменщиков - Металлургов в Верх-Исетском районе города Екатеринбурга»					
Изм.	Кол.уч.	Лист	№ док.	Подп.	Дата
Выполнил	Давыдов М.Ю.				
Проверил					
Принял					
Второй этап строительства. Этап 2.2 Жилой дом №2. Секция 2А				Стация	Лист
Исполнительная схема прокладки сетей отопления. План 6-го этажа				И	6
				Листов	
				ООО МК «УралСантехСервис»	

Согласовано

Инд. № подл.	Подп. и дата	Взам. инд. №

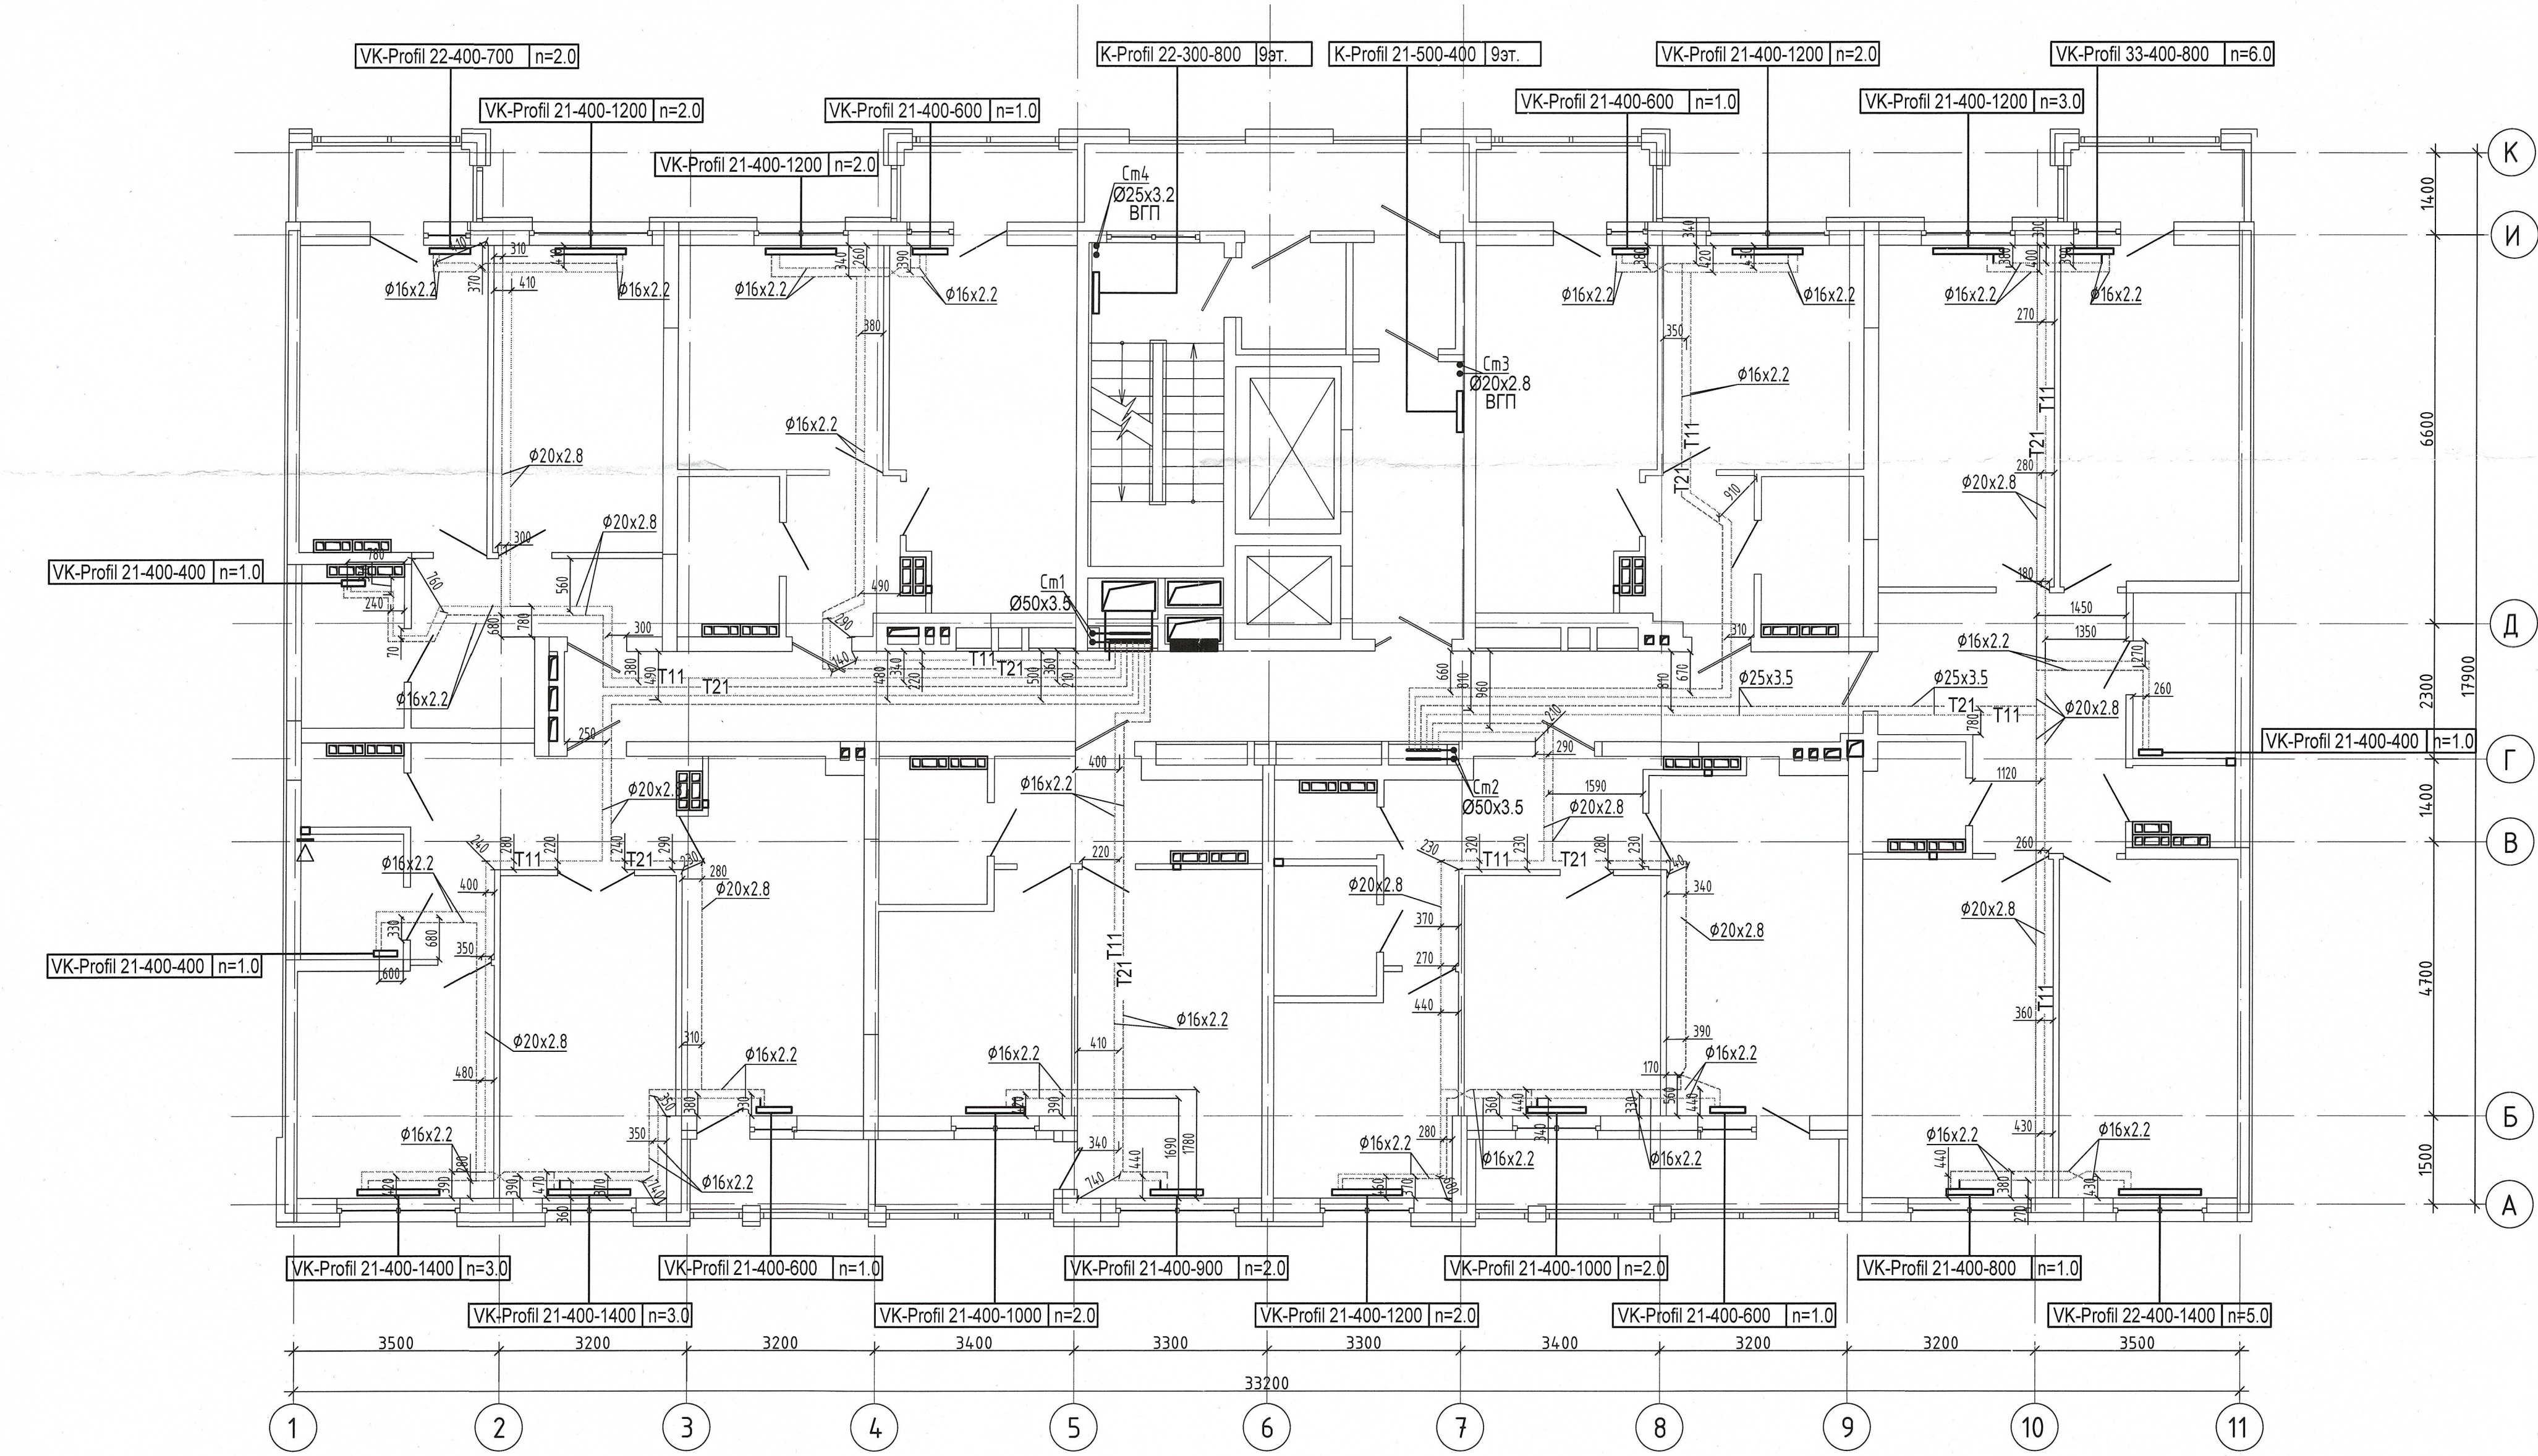


Примечание:
1. Запрещается производить строительные работы (сверление, штробление в полу) ближе 200мм от осей трубопровода.

04-0420-02А-ОВ.Исн				
«Жилой комплекс со встроенно - пристроенными помещениями общественного использования и надземной автостоянкой в границах улиц Викулова - Начдива Васильева - Каменщиков - Металлургов в Верх-Исетском районе города Екатеринбурга»				
Изм.	Коллч.	Лист	№ док.	Подп.
Выполнил	Давыдов М.Ю.	МК	АНХС	И.И.И.
Проверил				
Принял				
Второй этап строительства. Этап 2.2 Жилой дом №2. Секция 2А			Стация	Лист
Исполнительная схема прокладки сетей отопления. План 9-го этажа			И	9
			Листов	
			ООО МК «УралСантехСервис»	

Согласовано

Изм. № подл. Подп. и дата. Взам. инв. №

Примечание :
1. Запрещается производить строительные работы (сверление, штробление в полу) ближе 200мм от осей трубопровода.

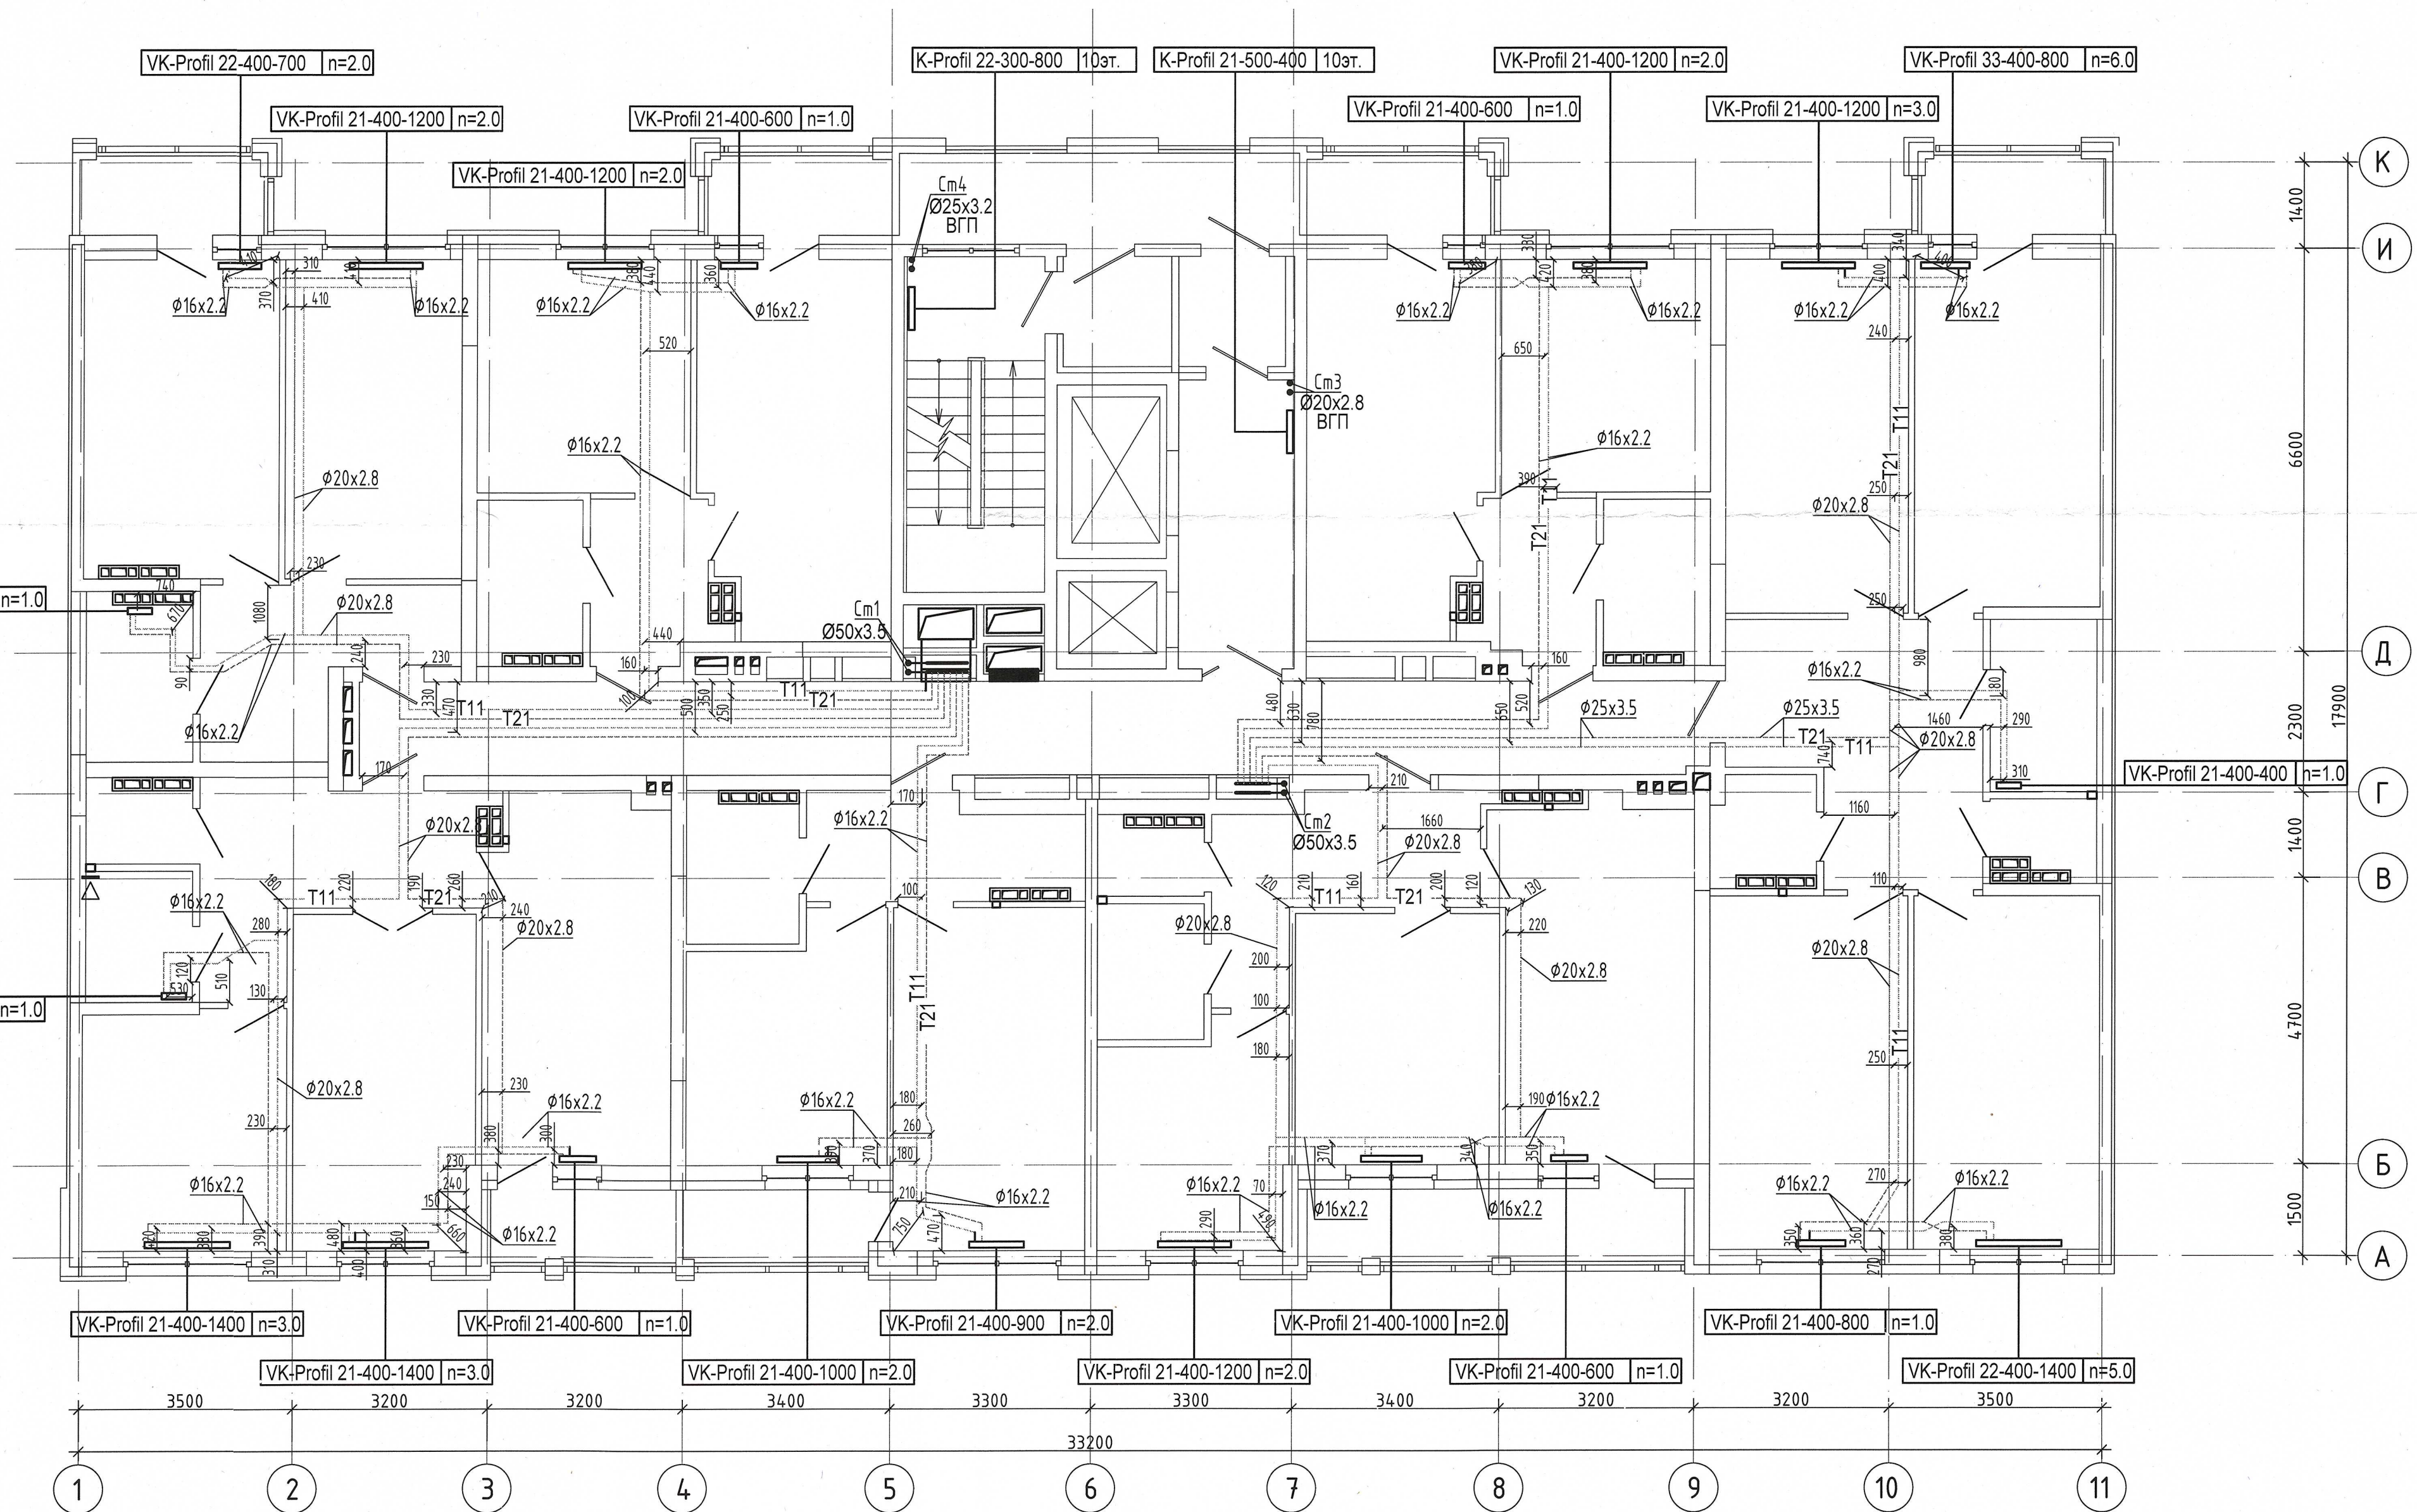


04-0420-02A-OB.Исп					
«Жилой комплекс со встроенно - пристроенными помещениями общественного использования и надземной автостоянкой в границах улиц Вуколова - Начидва Васильева - Каменщиков - Металлургов в Верх-Исетском районе города Екатеринбурга»					
Изм. Кол.ч.	Лист № док.	Подп.	Дата	Стадия	Лист
Выполнил	Давыдов М.Ю.	МК	2024	И	10
Проверил					
Принял					
Второй этап строительства. Этап 2.2 Жилой дом N2. Секция 2А				Листов	
Исполнительная схема прокладки сетей отопления.План 10-го этажа				000 МК «УралСантехСервис»	

Создано

Мин. № подл.	Подп. и дата	Взам. инв. №

Примечание :
1. Запрещается производить строительные работы (сверление, штробление в полу) ближе 200мм от осей трубопровода.

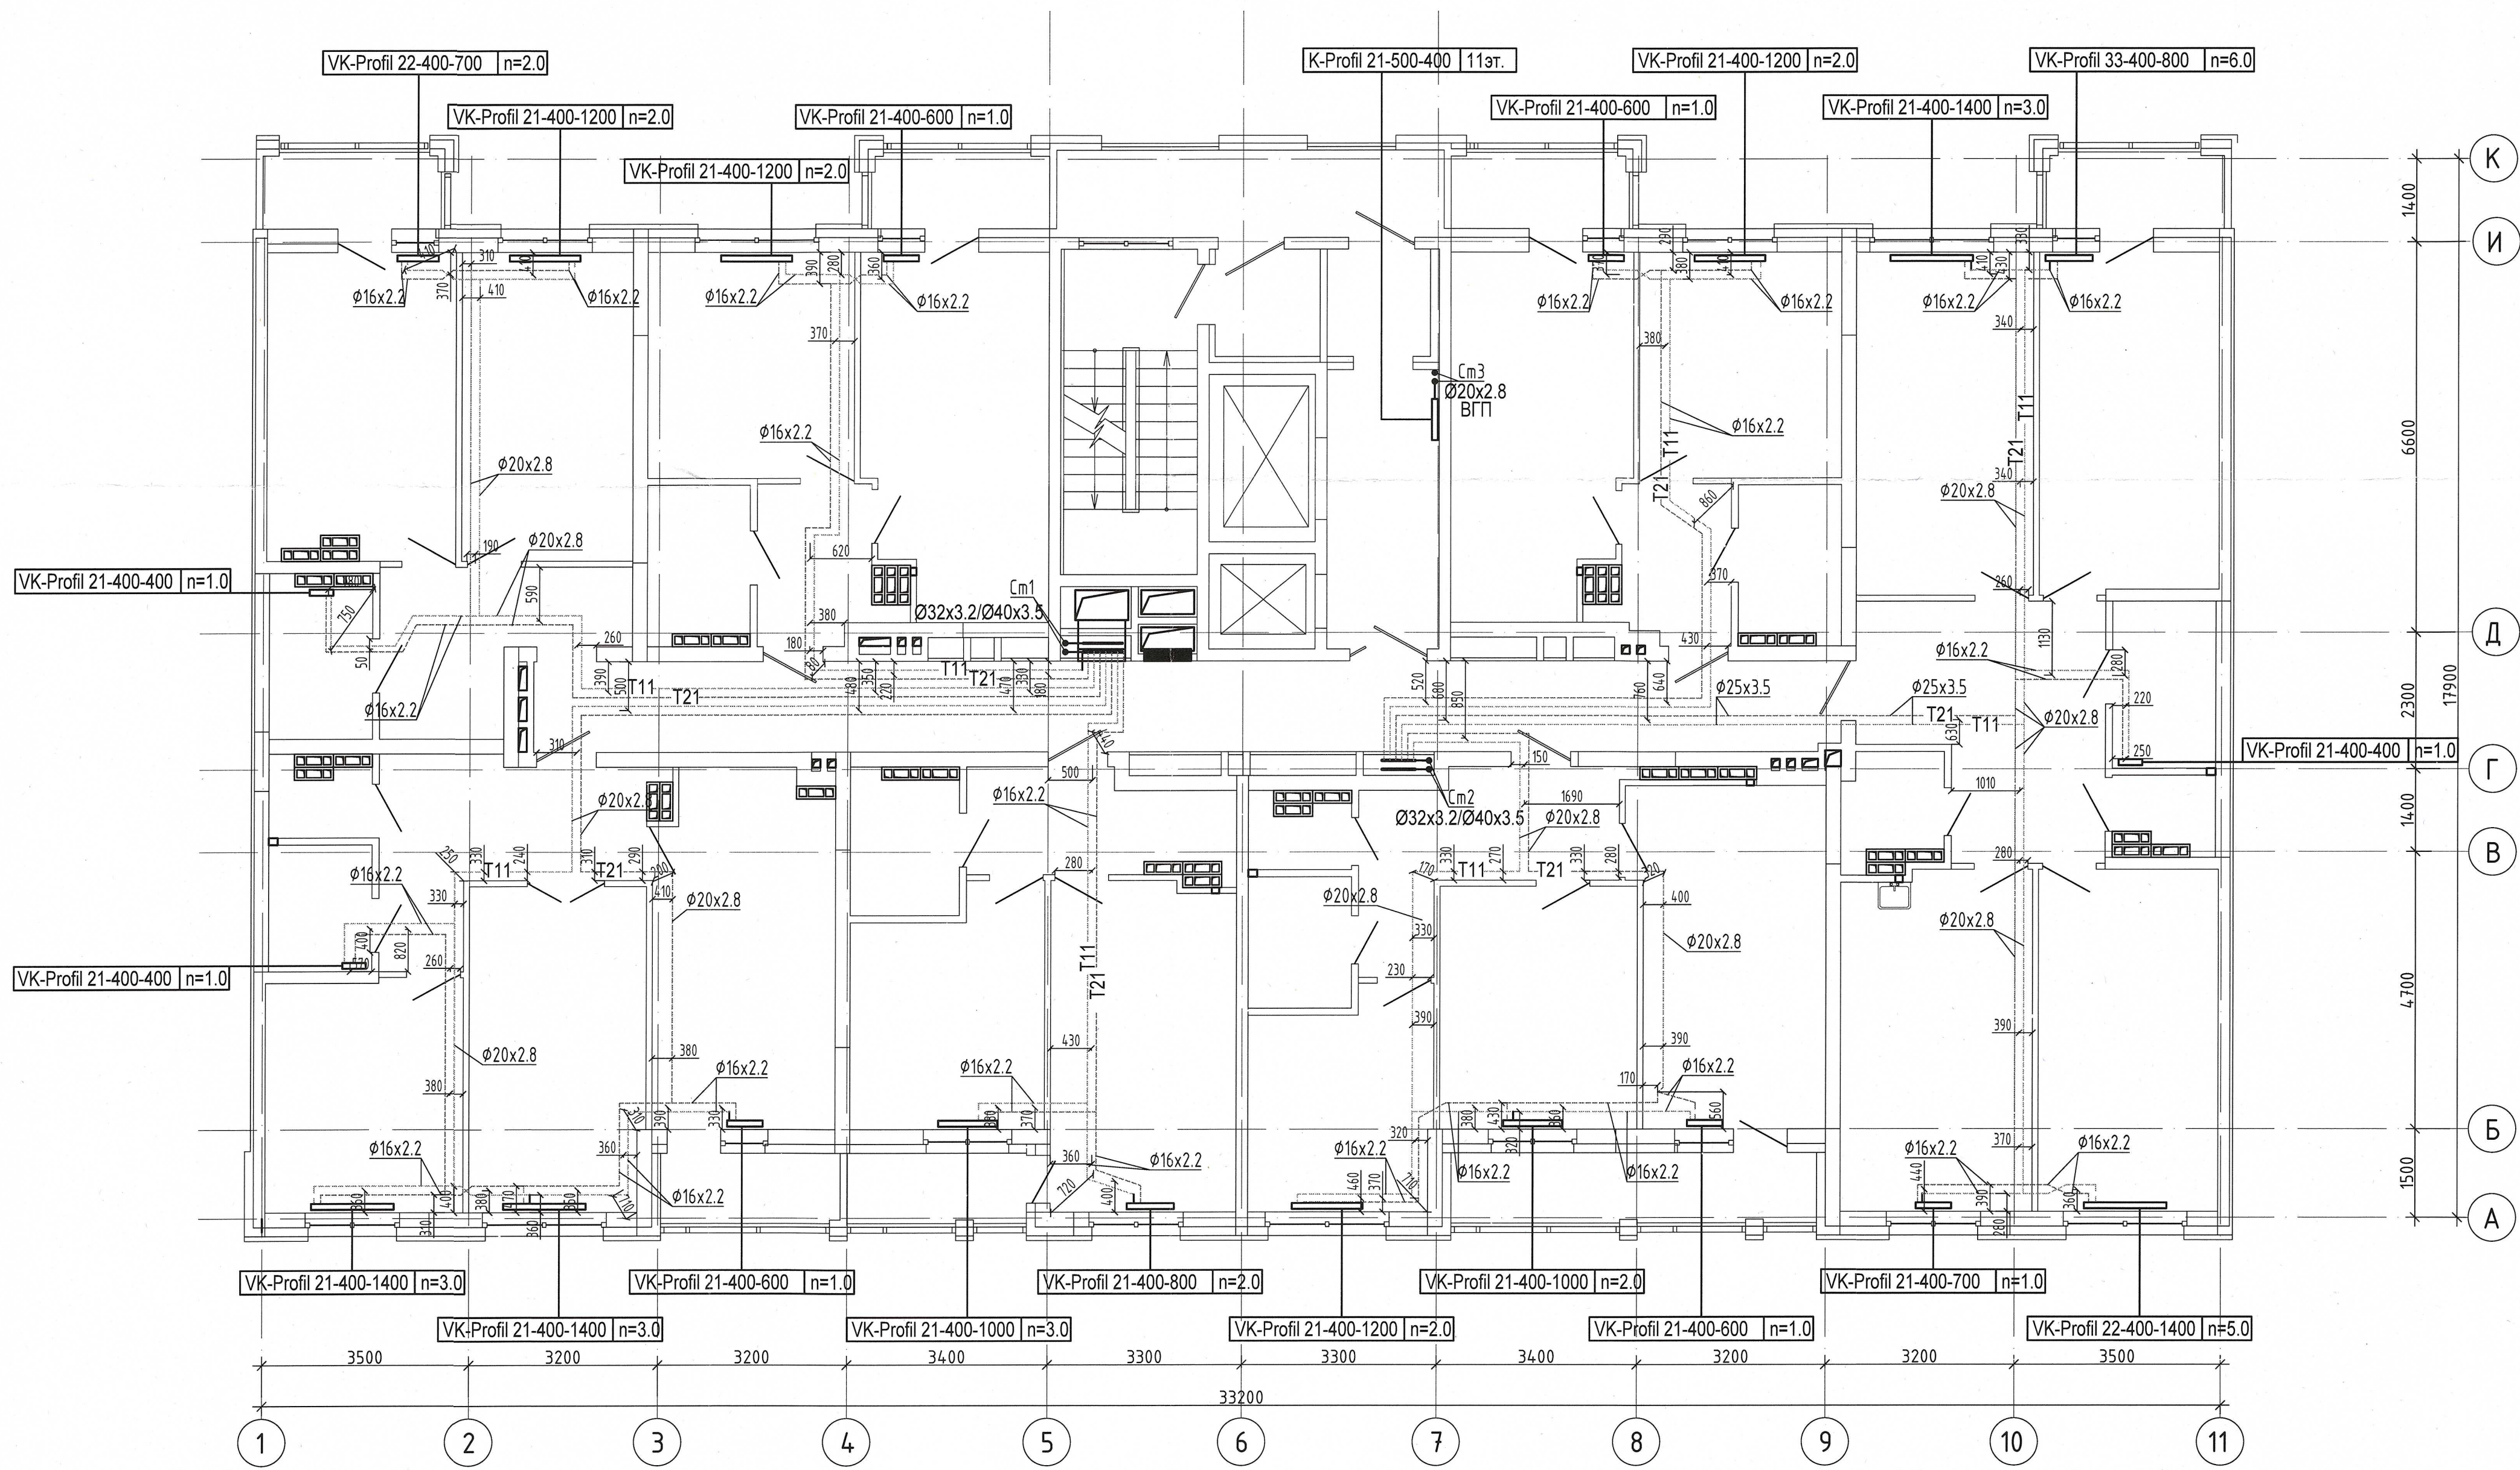


04-0420-02А-ОВ.Исп					
«Жилой комплекс со встроенно - пристроенными помещениями общественного использования и надземной адвостоянкой в границах улиц Вуколова - Начдива Васильева - Каменщиков - Металлургов в Верх - Исетском районе города Екатеринбурга»					
Изм.	Кол.ч.	Лист	Исх.	Подп.	Дата
Выполнил	Давыдов И.Ю.				
Проверил					
Принял					
Второй этап строительства. Этап 2.2 Жилой дом №2. Секция 2А				Стadia	Лист
Исполнительная схема прокладки сетей отопления. План 11-го этажа				И	11
				000 МК «УралСантехСервис»	

Согласовано

Изм. № подл.	Подп. и дата	Взам. инв. №

Примечание:
1. Запрещается производить строительные работы (сверление, штробление в полу) ближе 200мм от осей трубопровода.

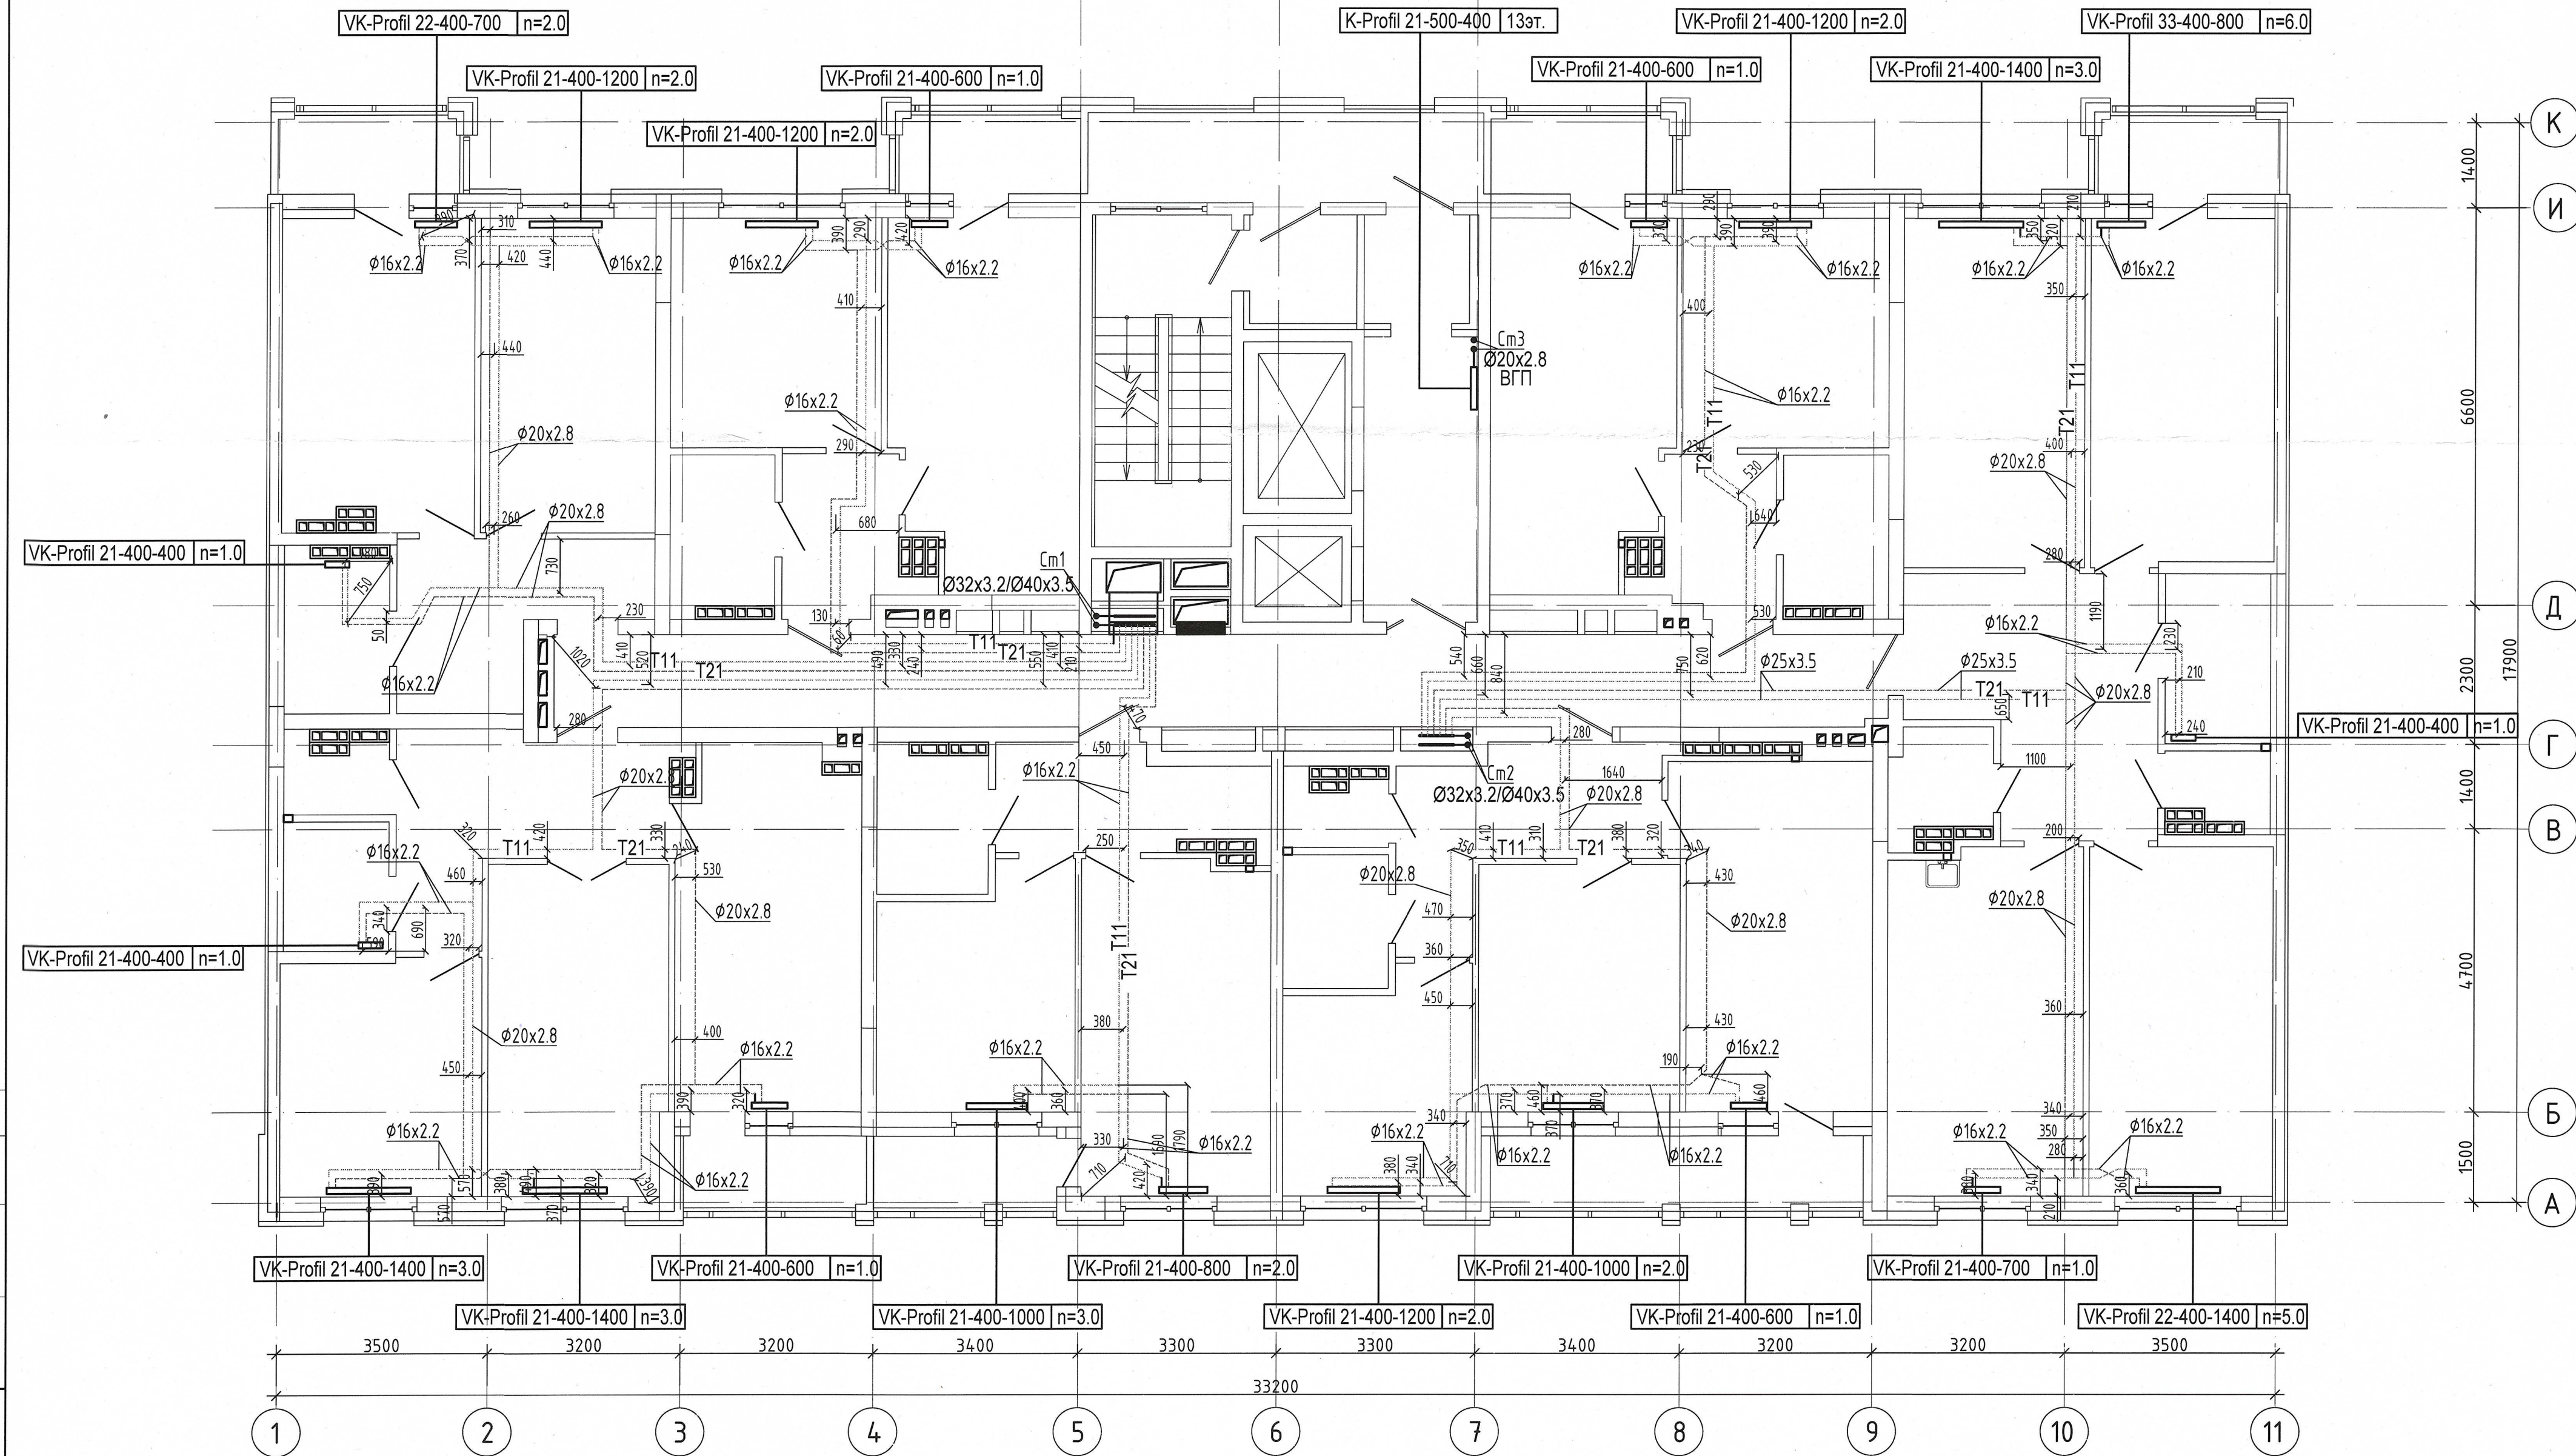


04-0420-02A-OB.Исп					
«Жилой комплекс со встроенно - пристроенными помещениями общественного использования и надземной автостоянкой в границах улиц Вуколова - Начдива Васильева - Каменщиков - Металлургов в Верх-Исетском районе города Екатеринбурга»					
Изм.	Кол.уч.	Лист	В.Зак.	Подп.	Дата
Выполнил	Давыдов М.Ю.				
Проверил					
Принял					
Второй этап строительства. Этап 2.2 Жилой дом №2. Секция 2А				Стация	Лист
Исполнительная схема прокладки сетей отопления. План 13-го этажа				И	13
				Листов	
				000 МК «УралСантехСервис»	

Согласовано

Изм. № подл.	Подп. и дата	Взам. инв. №

Примечание :
1. Запрещается производить строительные работы (сверление, штробление в полу) ближе 200мм от осей трубопровода.

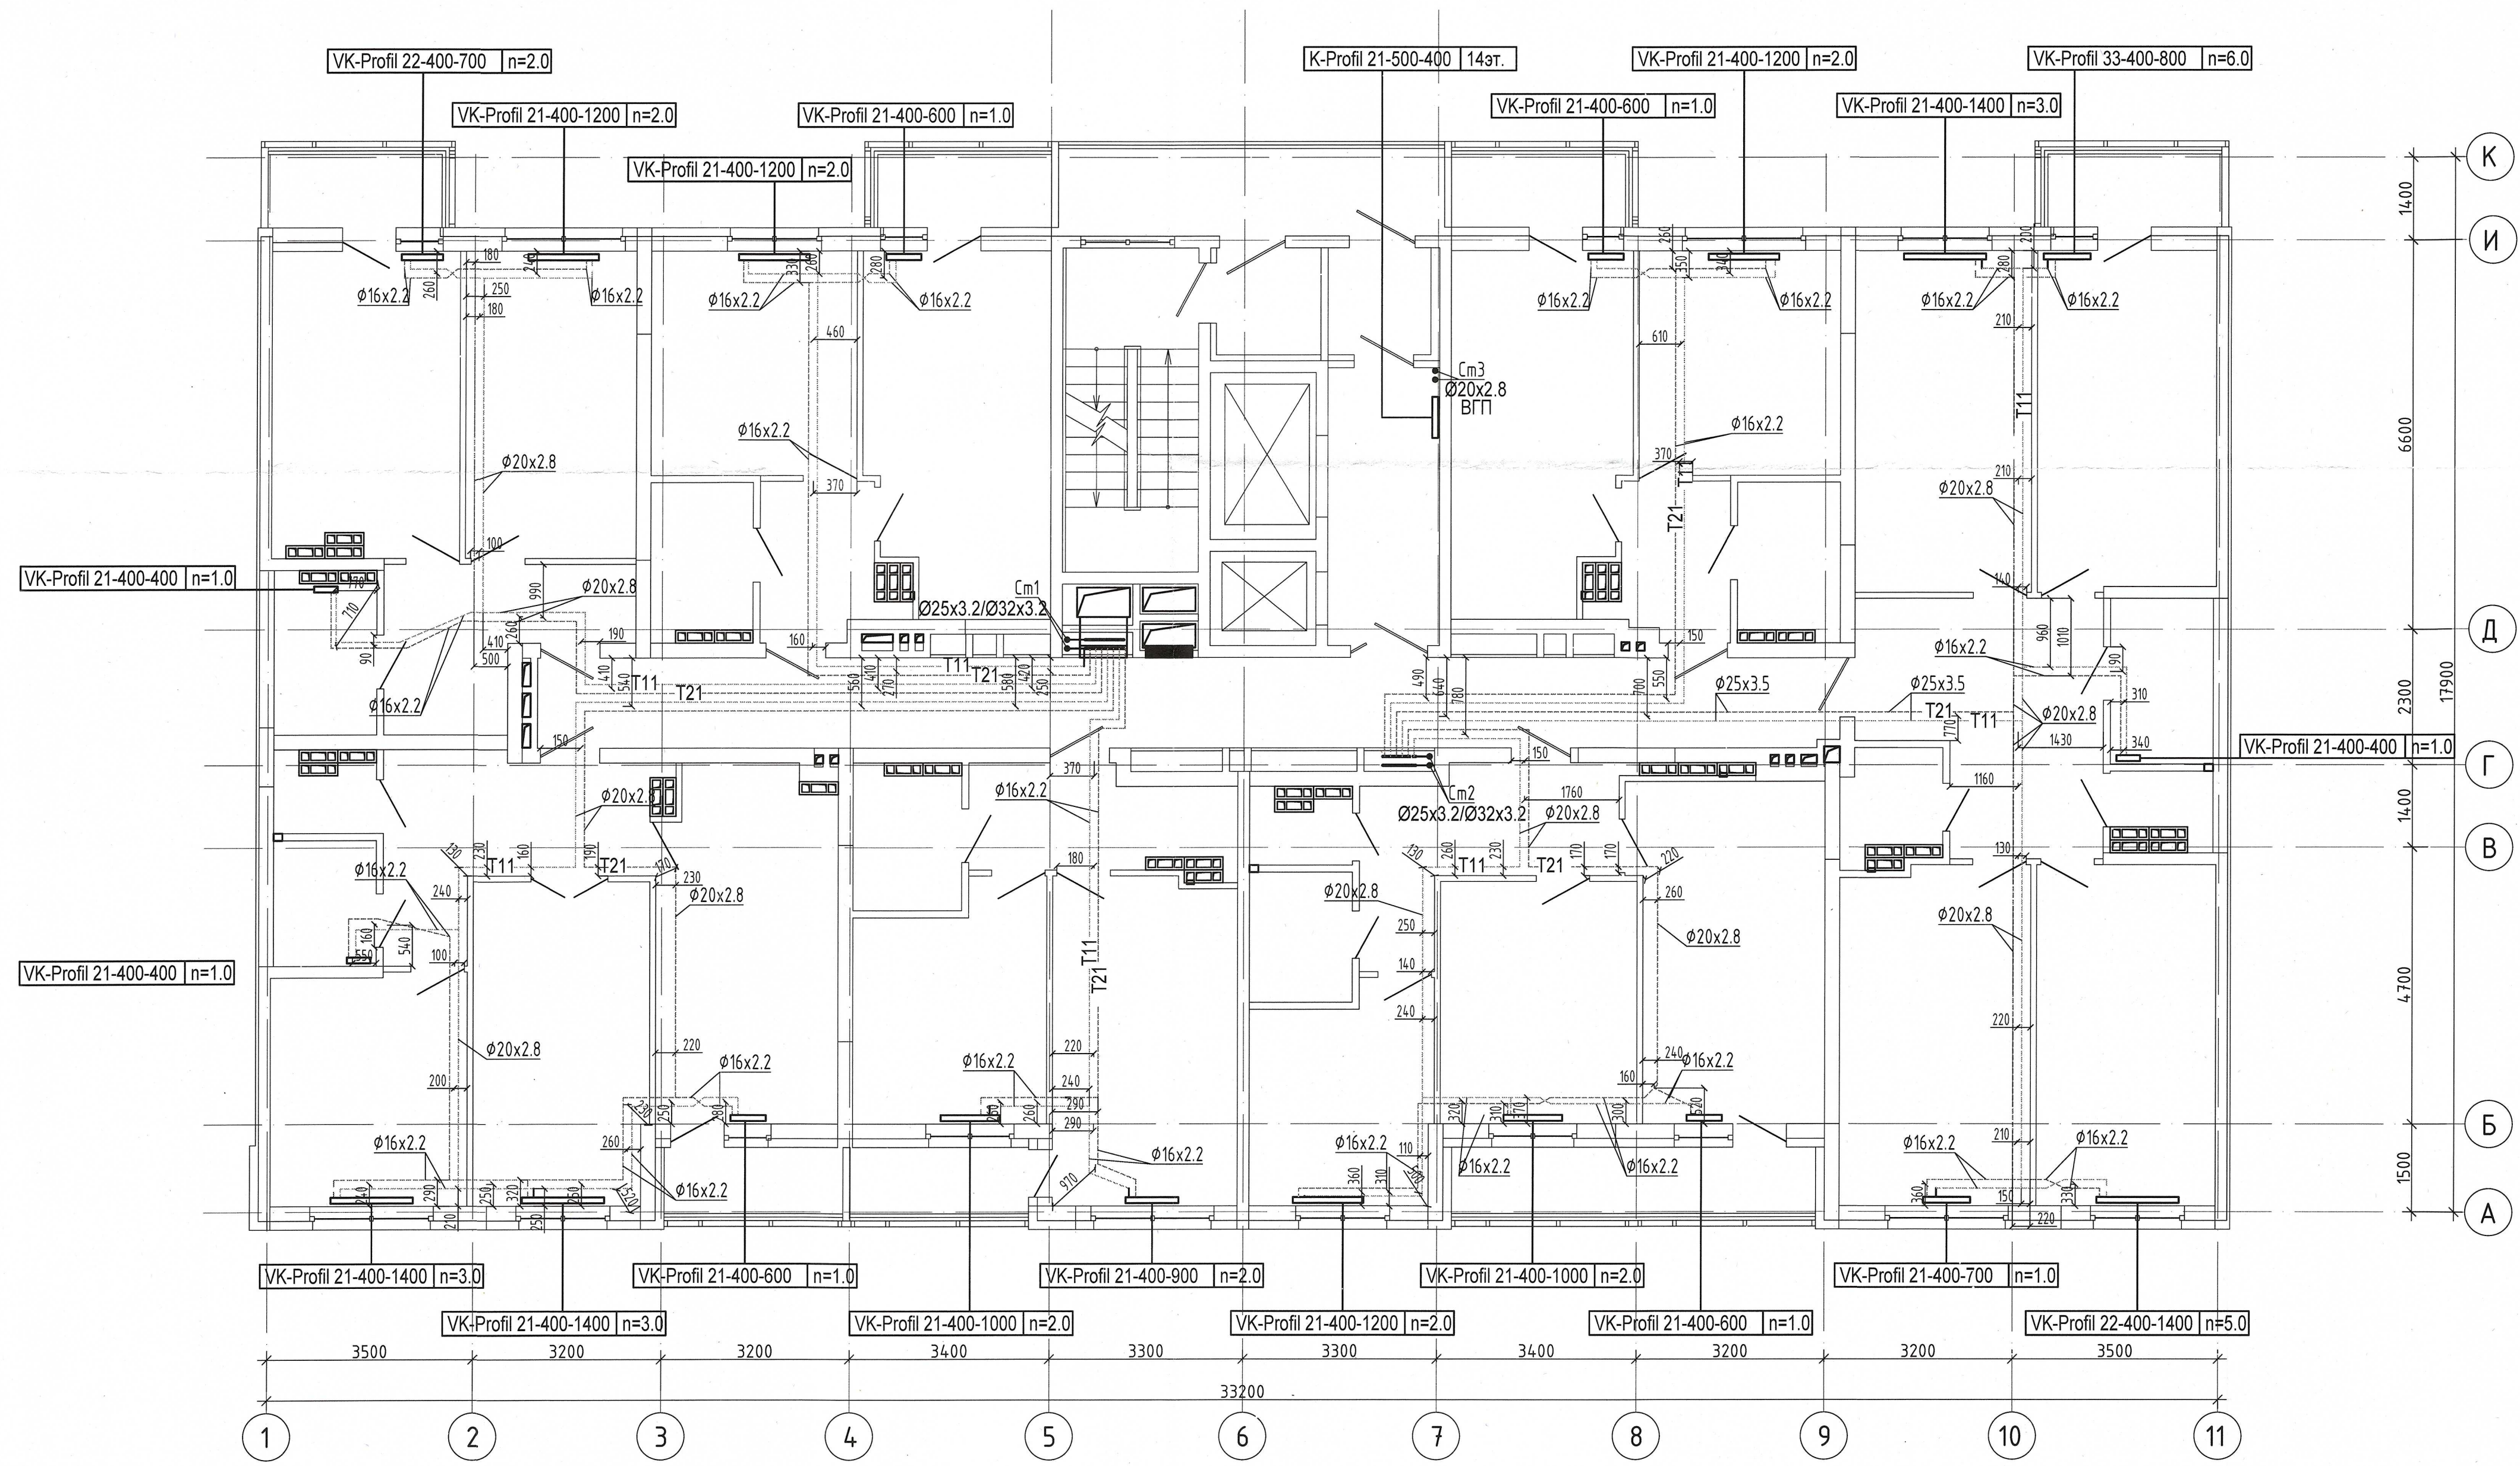


04-0420-02A-0B.Исн					
«Жилой комплекс со встроенно - пристроенными помещениями общественного использования и надземной автостоянкой в границах улиц Вукулова - Начдива Васильева - Каменщиков - Металлургов в Верх-Исетском районе города Екатеринбург»					
Изм.	Кол.уч.	Лист	№ док.	Подп.	Дата
Выполнил	Давидян М.Ю.	Второй этап строительства. Этап 2.2			
Проверил		Жилой дом №2. Секция 2А			
Принял		Исполнительная схема прокладки сетей			
отопления. План 14-го этажа				Лист	Листов
				И	14
				ООО МК «УралСантехСервис»	

Создано

Инд. № подл.	Подп. и дата	Взам. инд. №

Примечание :
1. Запрещается производить строительные работы (сверление, штробление в полу) ближе 200мм от осей трубопровода.

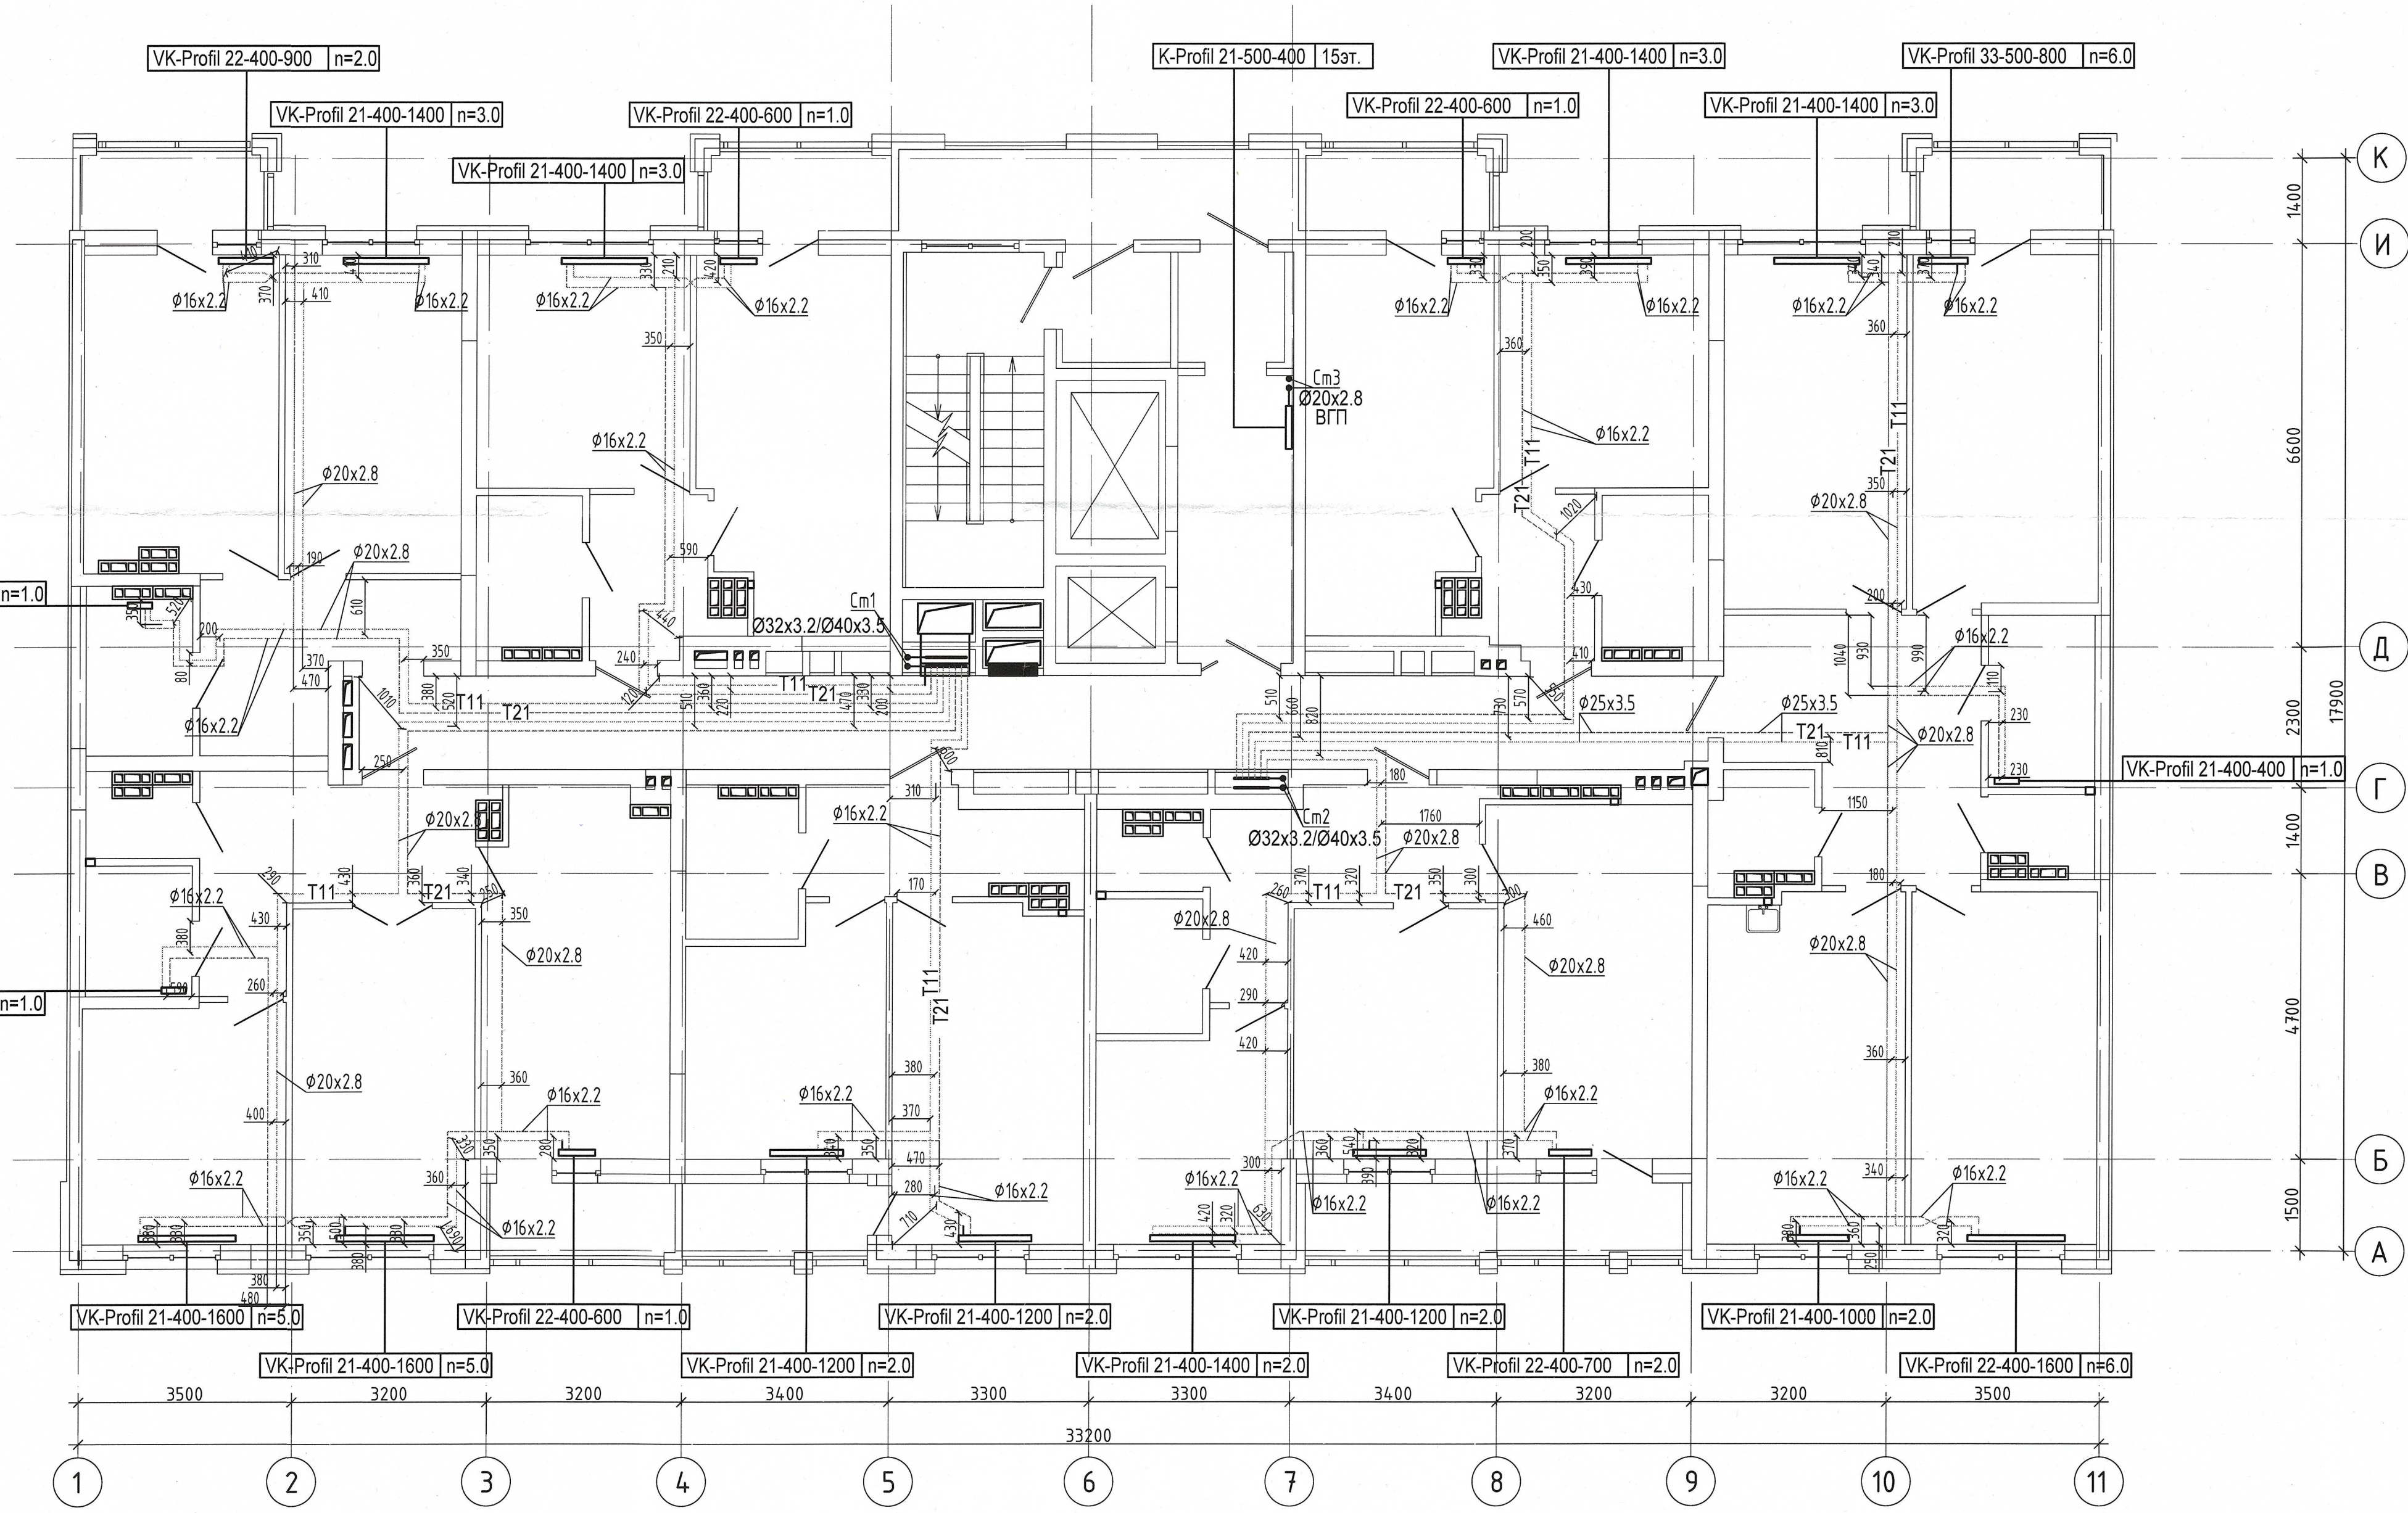

04-0420-02A-0B.Исн					
«Жилой комплекс со встроенно - пристроенными помещениями общественного использования и надземной адвостоянкой в границах улиц Викулова - Начдива Васильева - Каменщиков - Металлургов в Верх -Исетском районе города Екатеринбурга»					
Изм.	Кол.лц	Лист	№ док.	Подп.	Дата
Выполнил	Давидян М.Ю.				
Проверил					
Принял					
Второй этап строительства. Этап 2.2 Жилой дом №2. Секция 2А				Стация	Лист
Исполнительная схема прокладки сетей отопления.План 15-го этажа				И	15
				000 МК «УралСантехСервис»	