


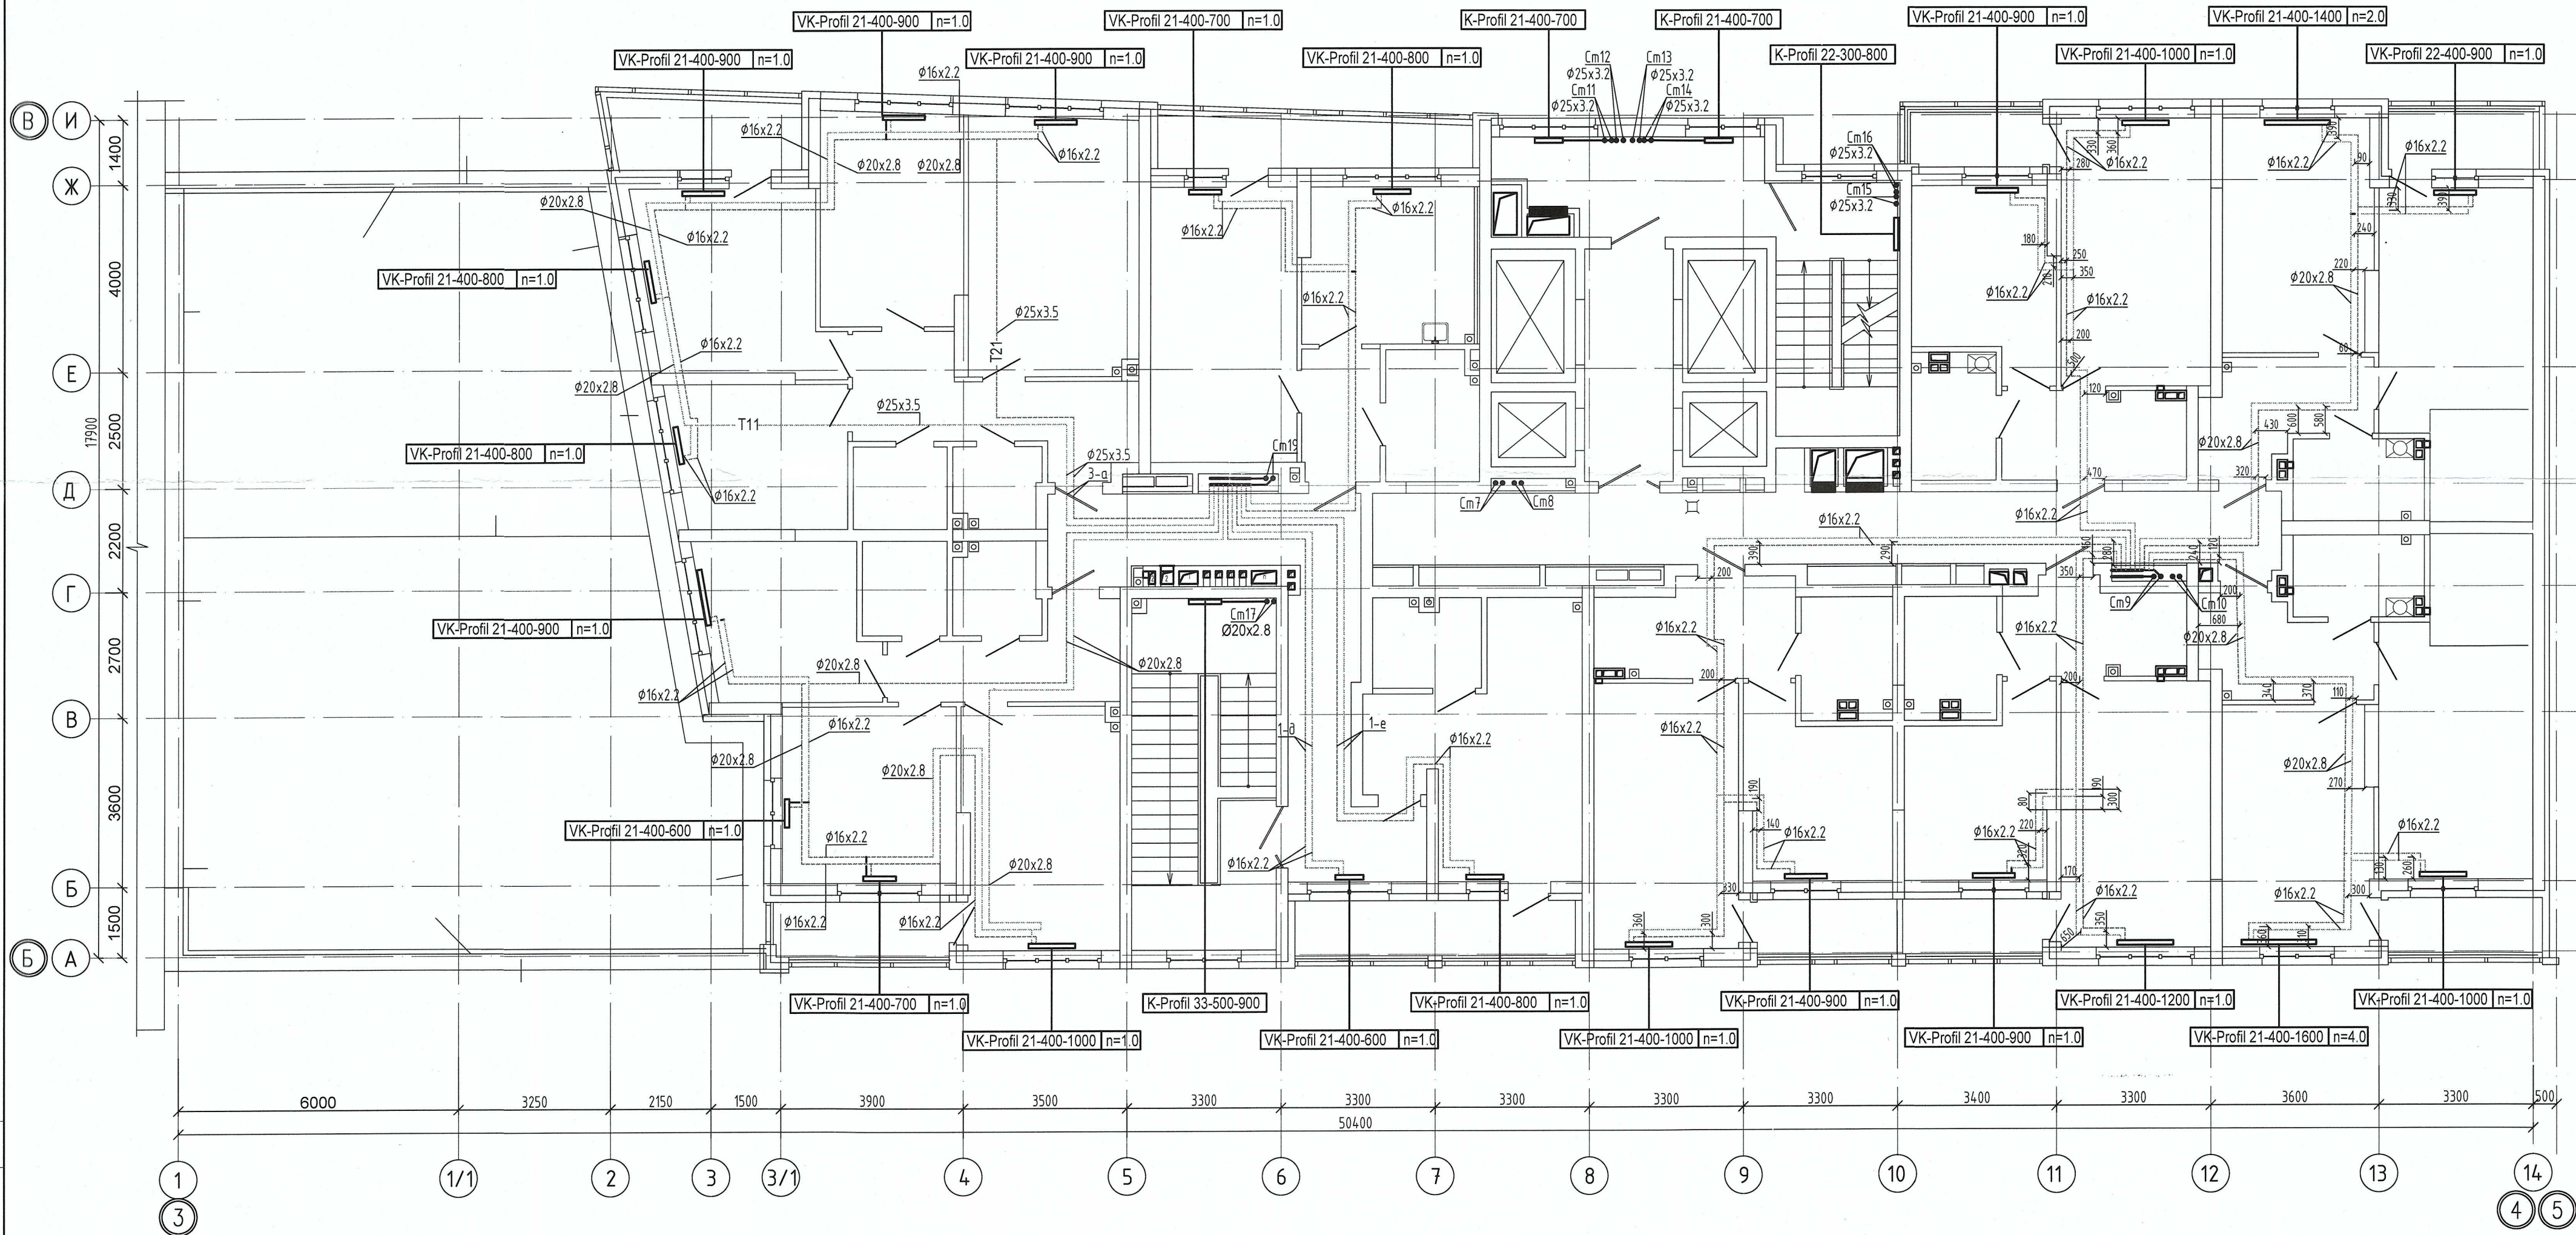

Согласовано


Изм. №	Подп.	Дата	Взам. инв. №

Примечание :
1. Запрещается производить строительные работы (сверление, штробление в полу) ближе 200мм от осей трубопровода.

04-0420-02Б-0В.Исп					
«Жилой комплекс со встроенно - пристроенными помещениями общественного использования и надземной автостоянкой в границах улиц Викулова - Начудва Васильева - Каменщиков - Металлургов в Верх-Исетском районе города Екатеринбурга»					
Изм.	Кол.уч.	Лист	№ док.	Подп.	Дата
Выполнил	Давидян М.Ю.				
Проверил					
Принял					
Второй этап строительства. Этап 2.2 Жилой дом №2. Секция 2Б				Стадия	Лист
Исполнительная схема прокладки сетей отопления.План 2-го этажа				И	2
				ООО МК «УралСантехСервис»	

Коринков

Формат А3

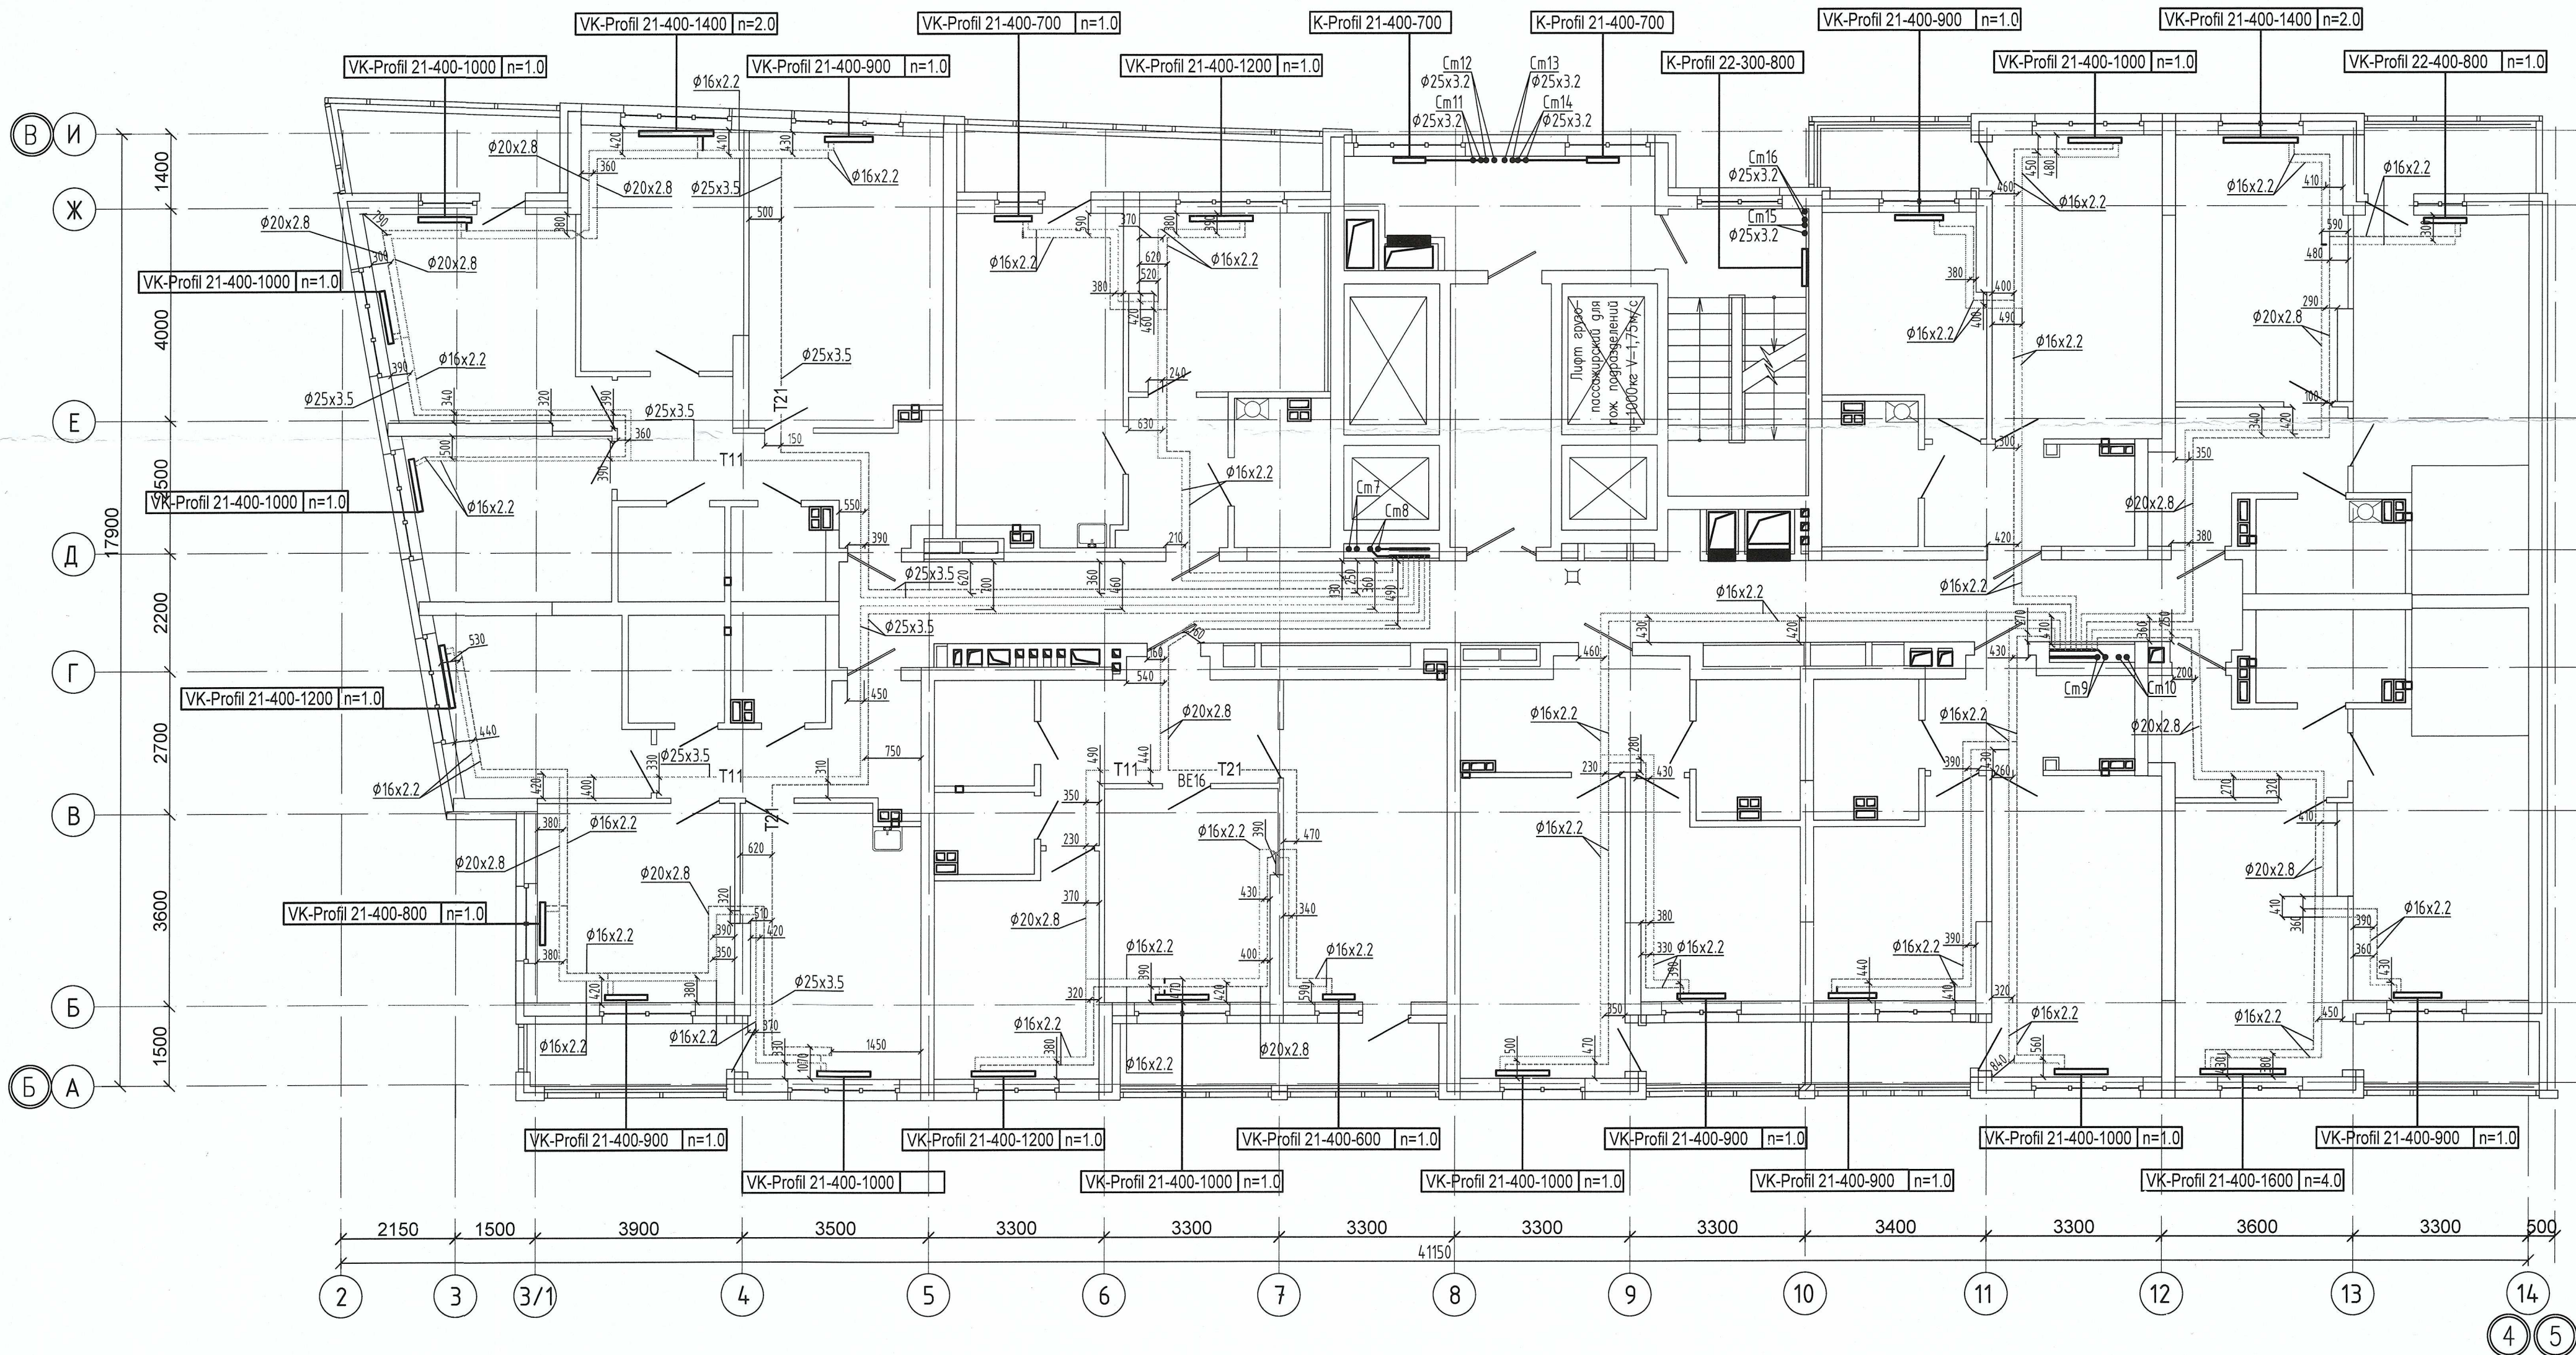


Примечание:
1. Запрещается производить строительные работы (сверление, штробление в полу) ближе 200мм от осей трубопровода.

04-0420-025-ОВ.Исп					
«Жилой комплекс со встроенно - пристроенными помещениями общественного использования и надземной автостоянкой в границах улиц. Викулова - Начдива Васильева - Каменщиков - Металлургов в Верх-Исетском районе города Екатеринбурга»					
Изм.	Кол.уч.	Лист	№ док.	Подп.	Дата
Выполнил	Давидян М.Ю.	Второй этап строительства. Этап 2.2			
Проверил		Жилой дом N2. Секция 2Б			
Принял		Исполнительная схема прокладки сетей			
отопления. План 3-го этажа				000 МК «УралСантехСервис»	

Копировать

Формат А2

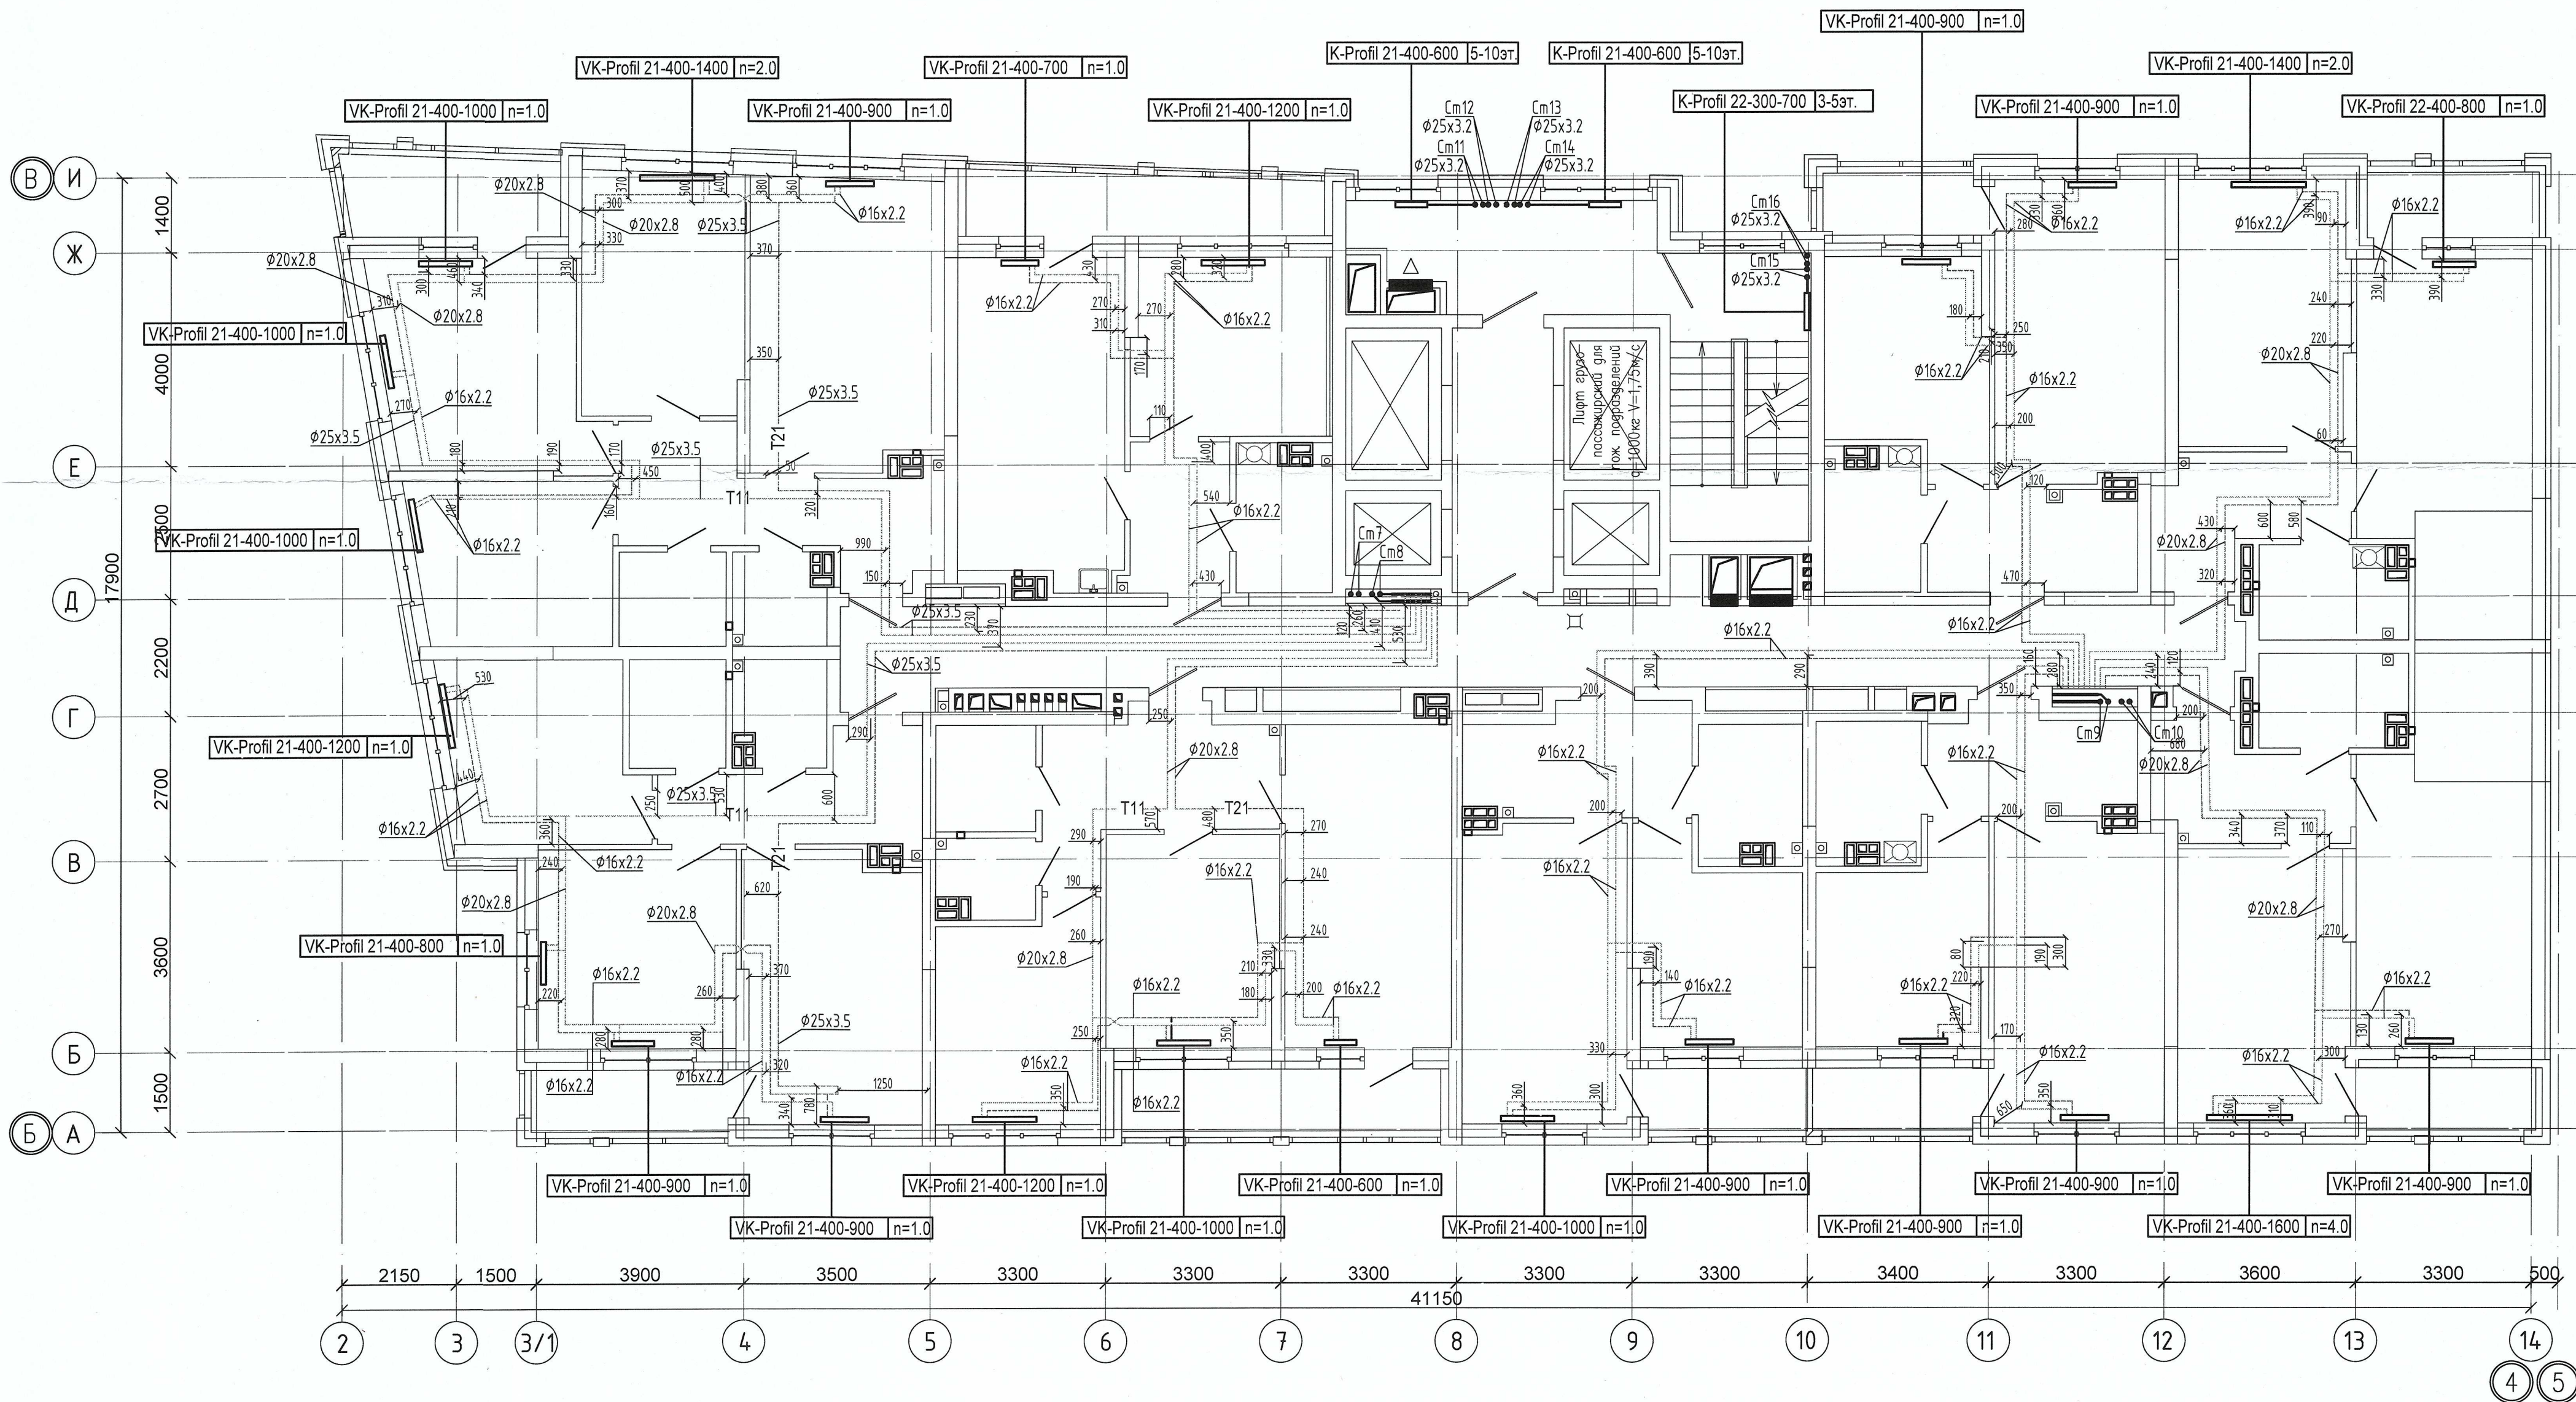


Согласовано

Изм. № подл. Подп. и дата Взам. инв. №

Примечание:
1. Запрещается производить строительные работы (сверление, штробление в полу) ближе 200мм от осей трубопровода.

04-0420-025-ОВ.Исп					
«Жилой комплекс со встроенно - пристроенными помещениями общественного использования и надземной автостоянкой в границах улиц Викулова - Начида Васильева - Каменщиков - Металлургов в Верх-Исетском районе города Екатеринбурга»					
Изм.	Кол.ч.	Лист	№ док.	Подп.	Дата
Выполнил	Давидян М.Ю.				
Проверил					
Принял					
Второй этап строительства. Этап 2.2 Жилой дом N2. Секция 2Б				Стадия	Лист
Исполнительная схема прокладки сетей отопления. План 5-го этажа				И	5
				000 МК «УралСантехСервис»	

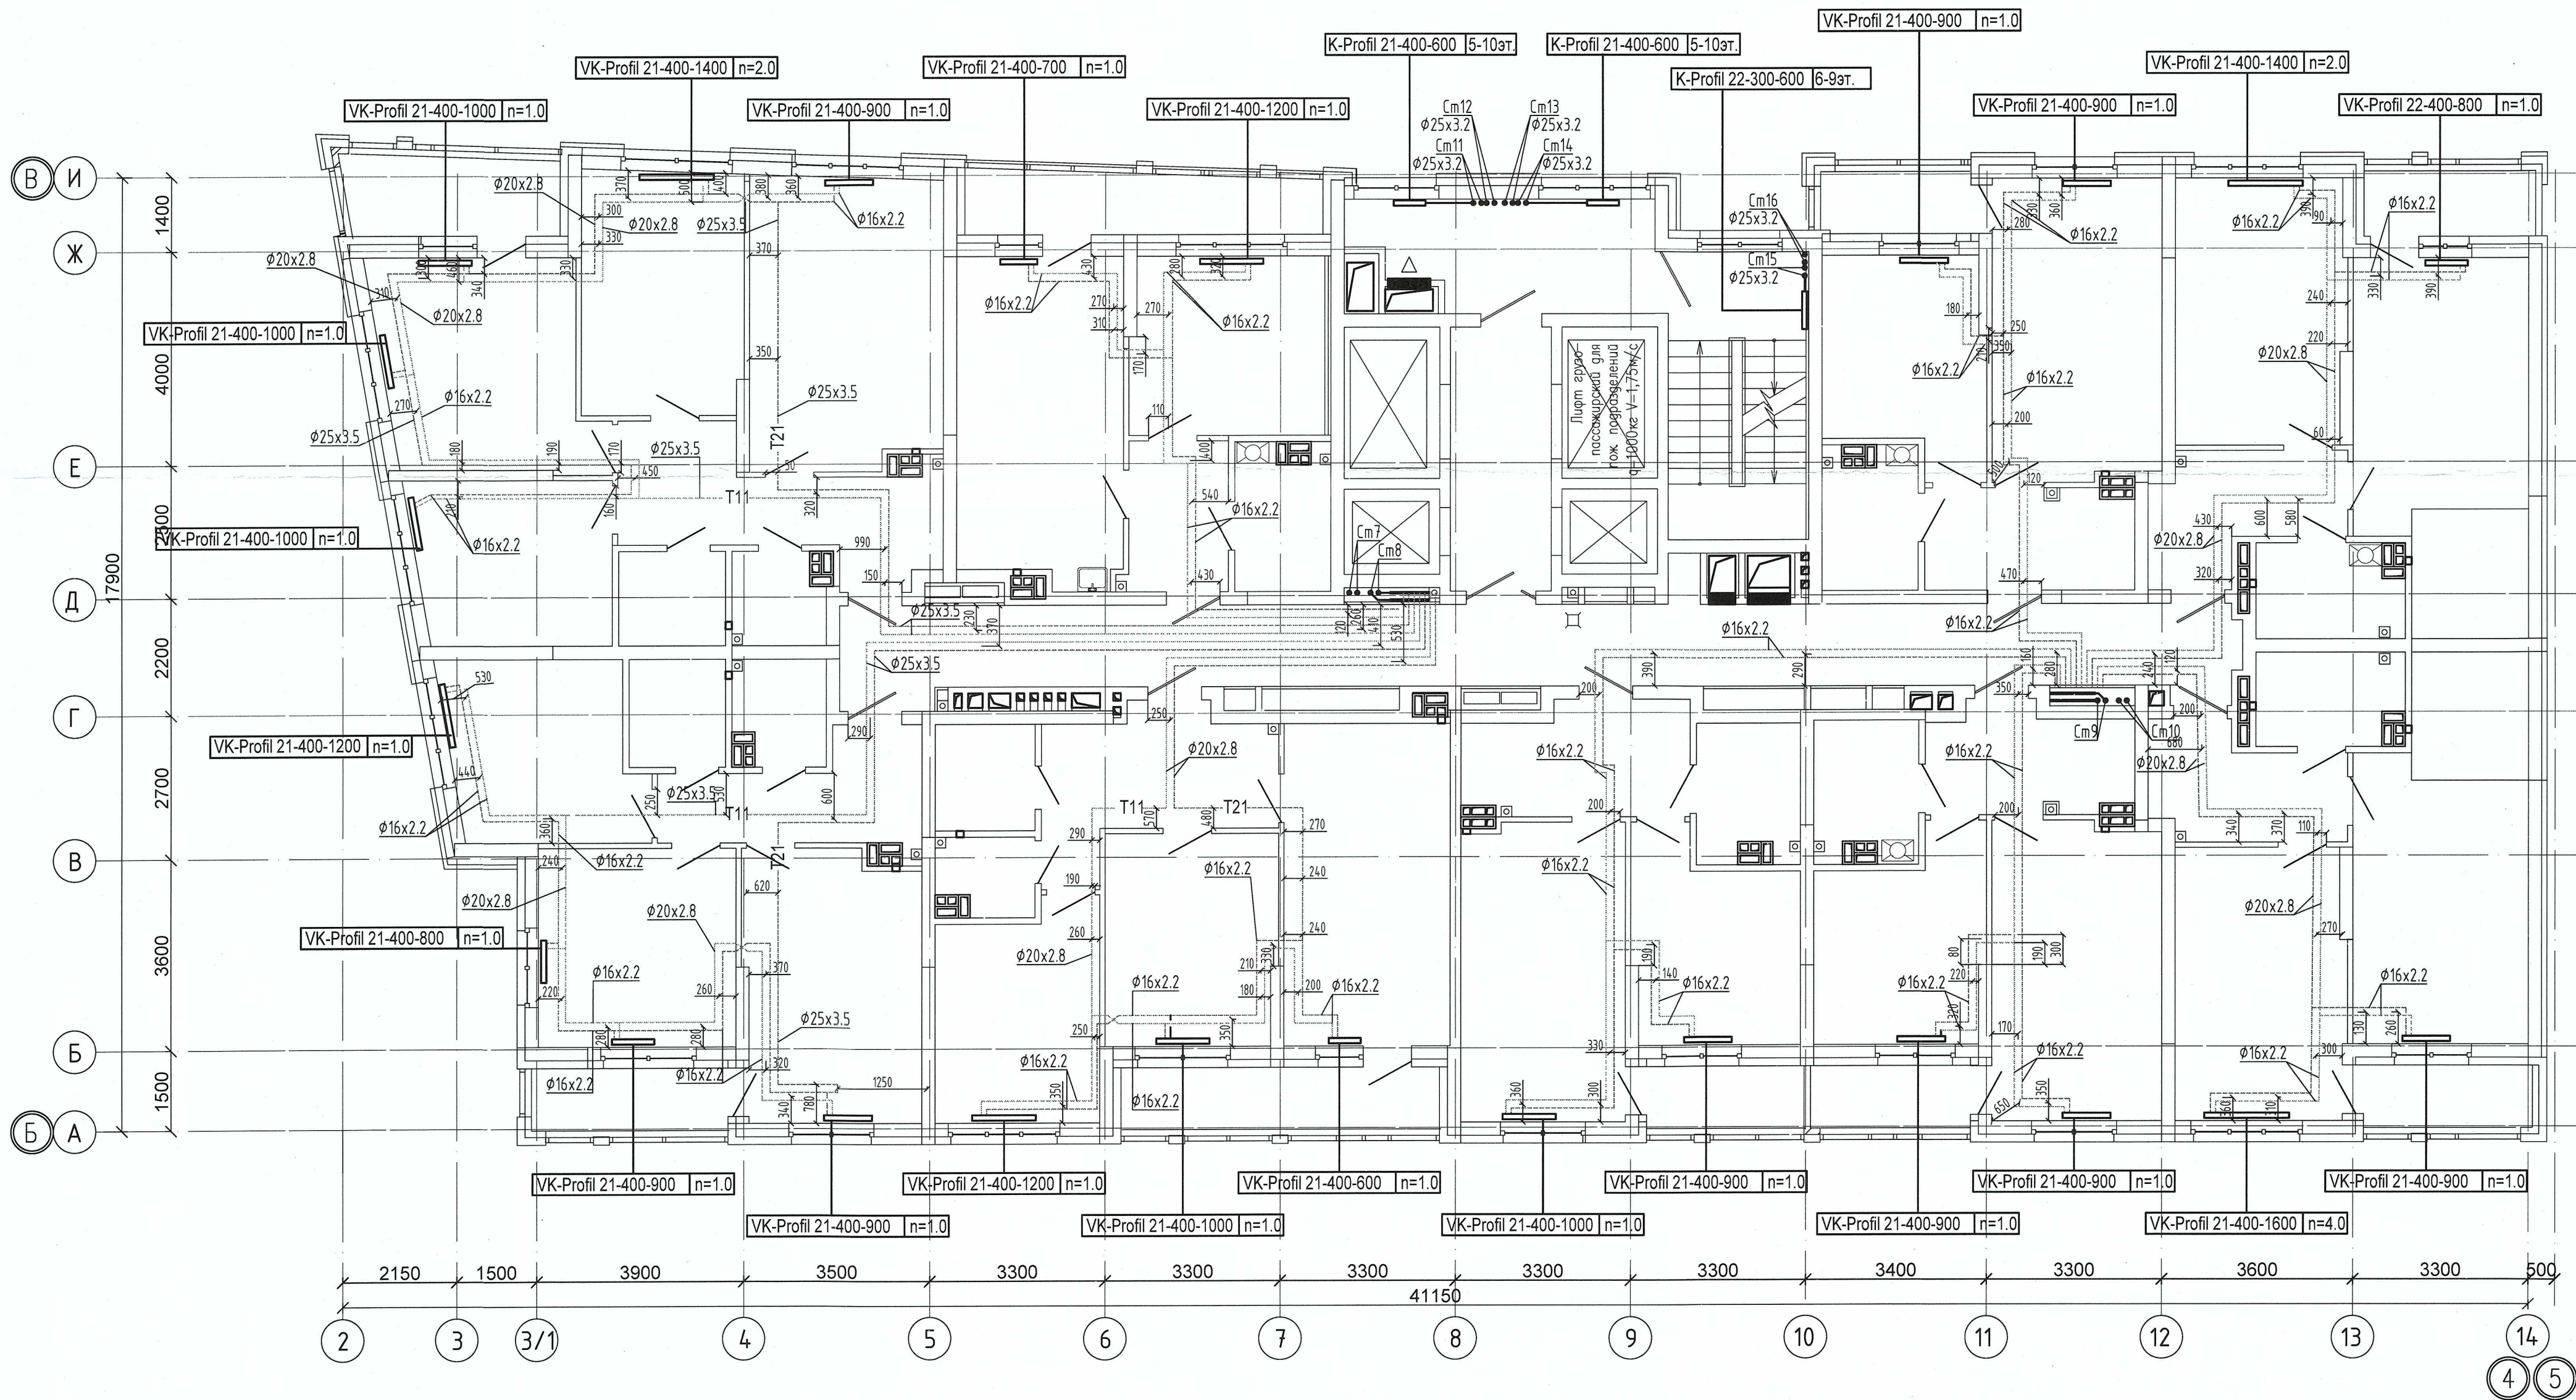


Примечание:
1. Запрещается производить строительные работы (сверление, штробление в полу) ближе 200мм от осей трубопровода.

04-0420-025-0В.Исп				
«Жилой комплекс со встроенно - пристроенными помещениями общественного использования и надземной автостоянкой в границах улиц. Вукова - Нахичева - Васильева - Каменщиков - Металлургов в Верх-Исетском районе города Екатеринбурга»				
Изм.	Кол.ч.	Лист № док.	Подп.	Дата
Выполнил	Давидян М.Ю.			
Проверил				
Принял				
Второй этап строительства. Этап 2.2 Жилой дом №2. Секция 2Б			Стадия	Лист
Исполнительная схема прокладки сетей отопления. План 7-го этажа			И	7
			ООО МК «УралСантехСервис»	

Создано

Изм. № подл.	Подп. и дата	Взам. инв. №


Примечание:
1. Запрещается производить строительные работы (сверление, штробление в полу) ближе 200мм от осей трубопровода.

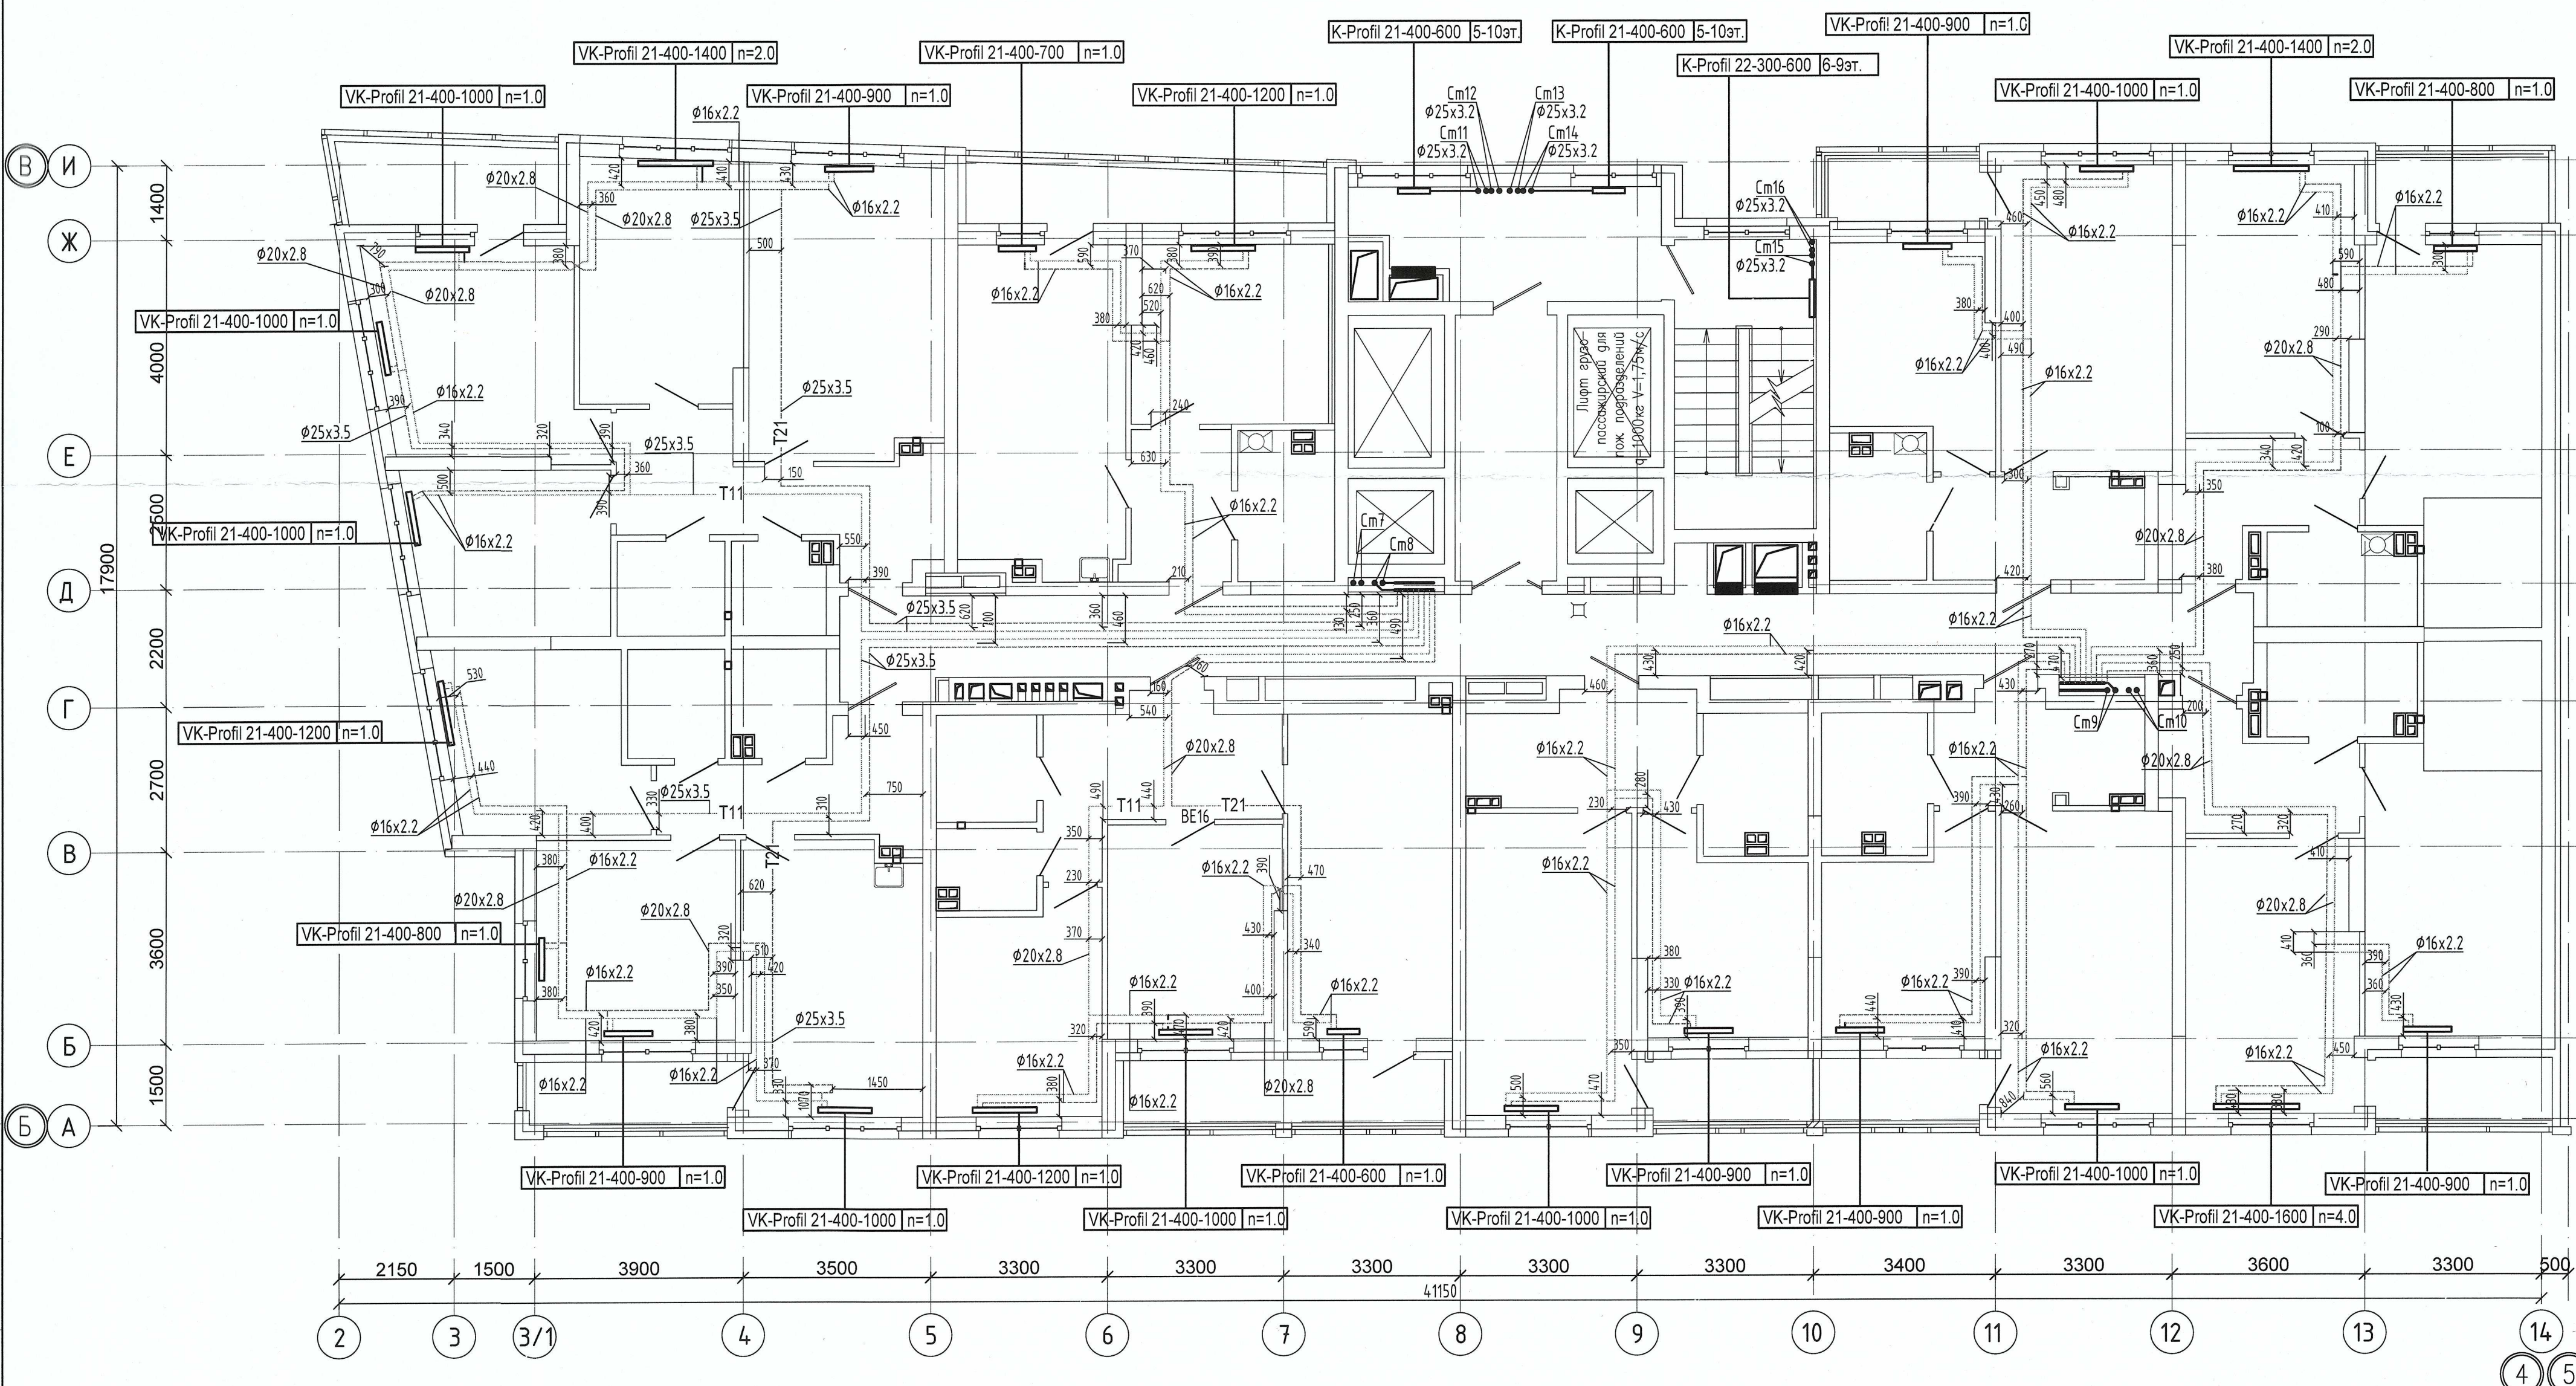

04-0420-02Б-ОВ.Исп				
«Жилой комплекс со встроенно - пристроенными помещениями общественного использования и надземной автостоянкой в границах улиц Викулова - Начдуба Васильева - Каменщиков - Металлургов в Верх-Исетском районе города Екатеринбурга»				
Изм.	Кол.ч.	Лист № док.	Подп.	Дата
Выполнил	Давидян М.Ю.			
Проверил				
Принял				
Второй этап строительства. Этап 2.2 Жилой дом №2. Секция 2Б			Стадия	Лист
Исполнительная схема прокладки сетей отопления. План 8-го этажа			И	8
			ООО МК «УралСантехСервис»	

Копировал

Формат А2

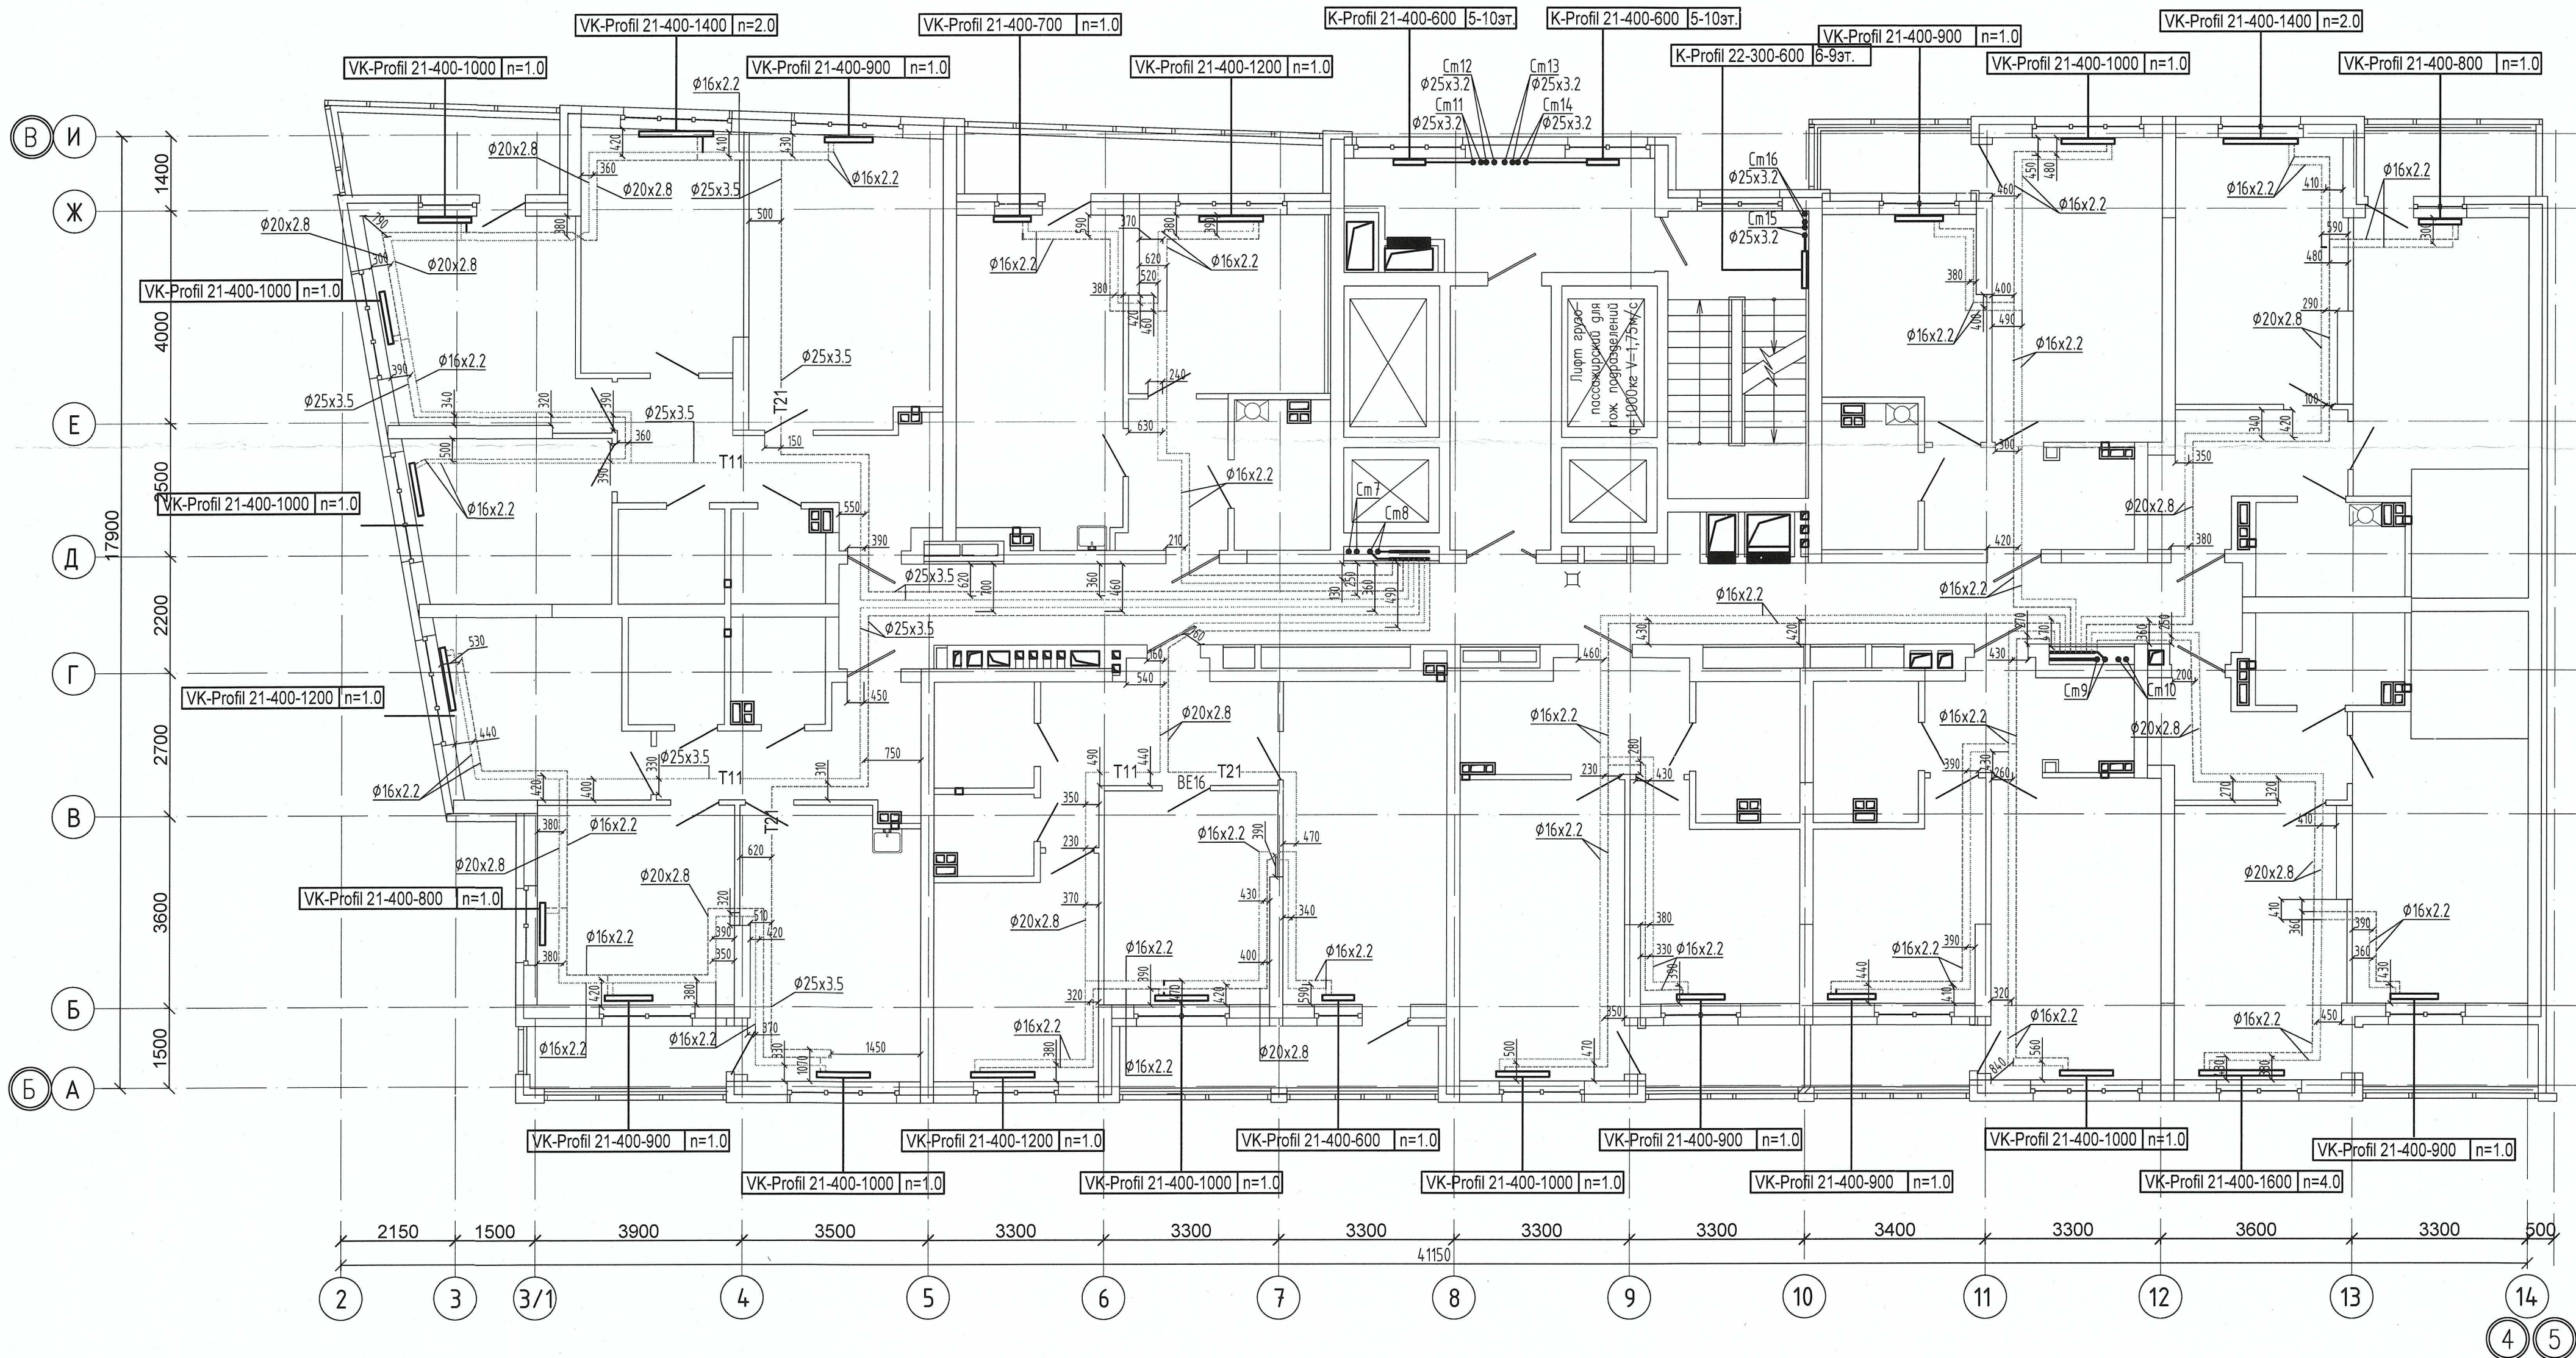

Согласовано


Инв. № подл.	Подп. и дата	Взам. инв. №

Примечание:
1. Запрещается производить строительные работы (сверление, штробление в полу) ближе 200мм от осей трубопровода.

04-0420-025-ОВ.Исп					
«Жилой комплекс со встроенно - пристроенными помещениями общественного использования и надземной автостоянкой в границах улиц Вуколова - Начдива Васильева - Каменщиков - Металлургов в Верх-Исетском районе города Екатеринбурга»					
Изм.	Кол.ч.	Лист № док.	Подп.	Дата	Второй этап строительства. Этап 2.2 Жилой дом №2. Секция 2Б
Выполнил	Давидян М.Ю.				Стадия
Проверил					Лист
Принял					Листов
Исполнительная схема прокладки сетей отопления. План 9-го этажа					000 МК «УралСантехСервис»

Согласовано

Изм. №	Подп. и дата	Взам. инв. №
Изм. № подл.		

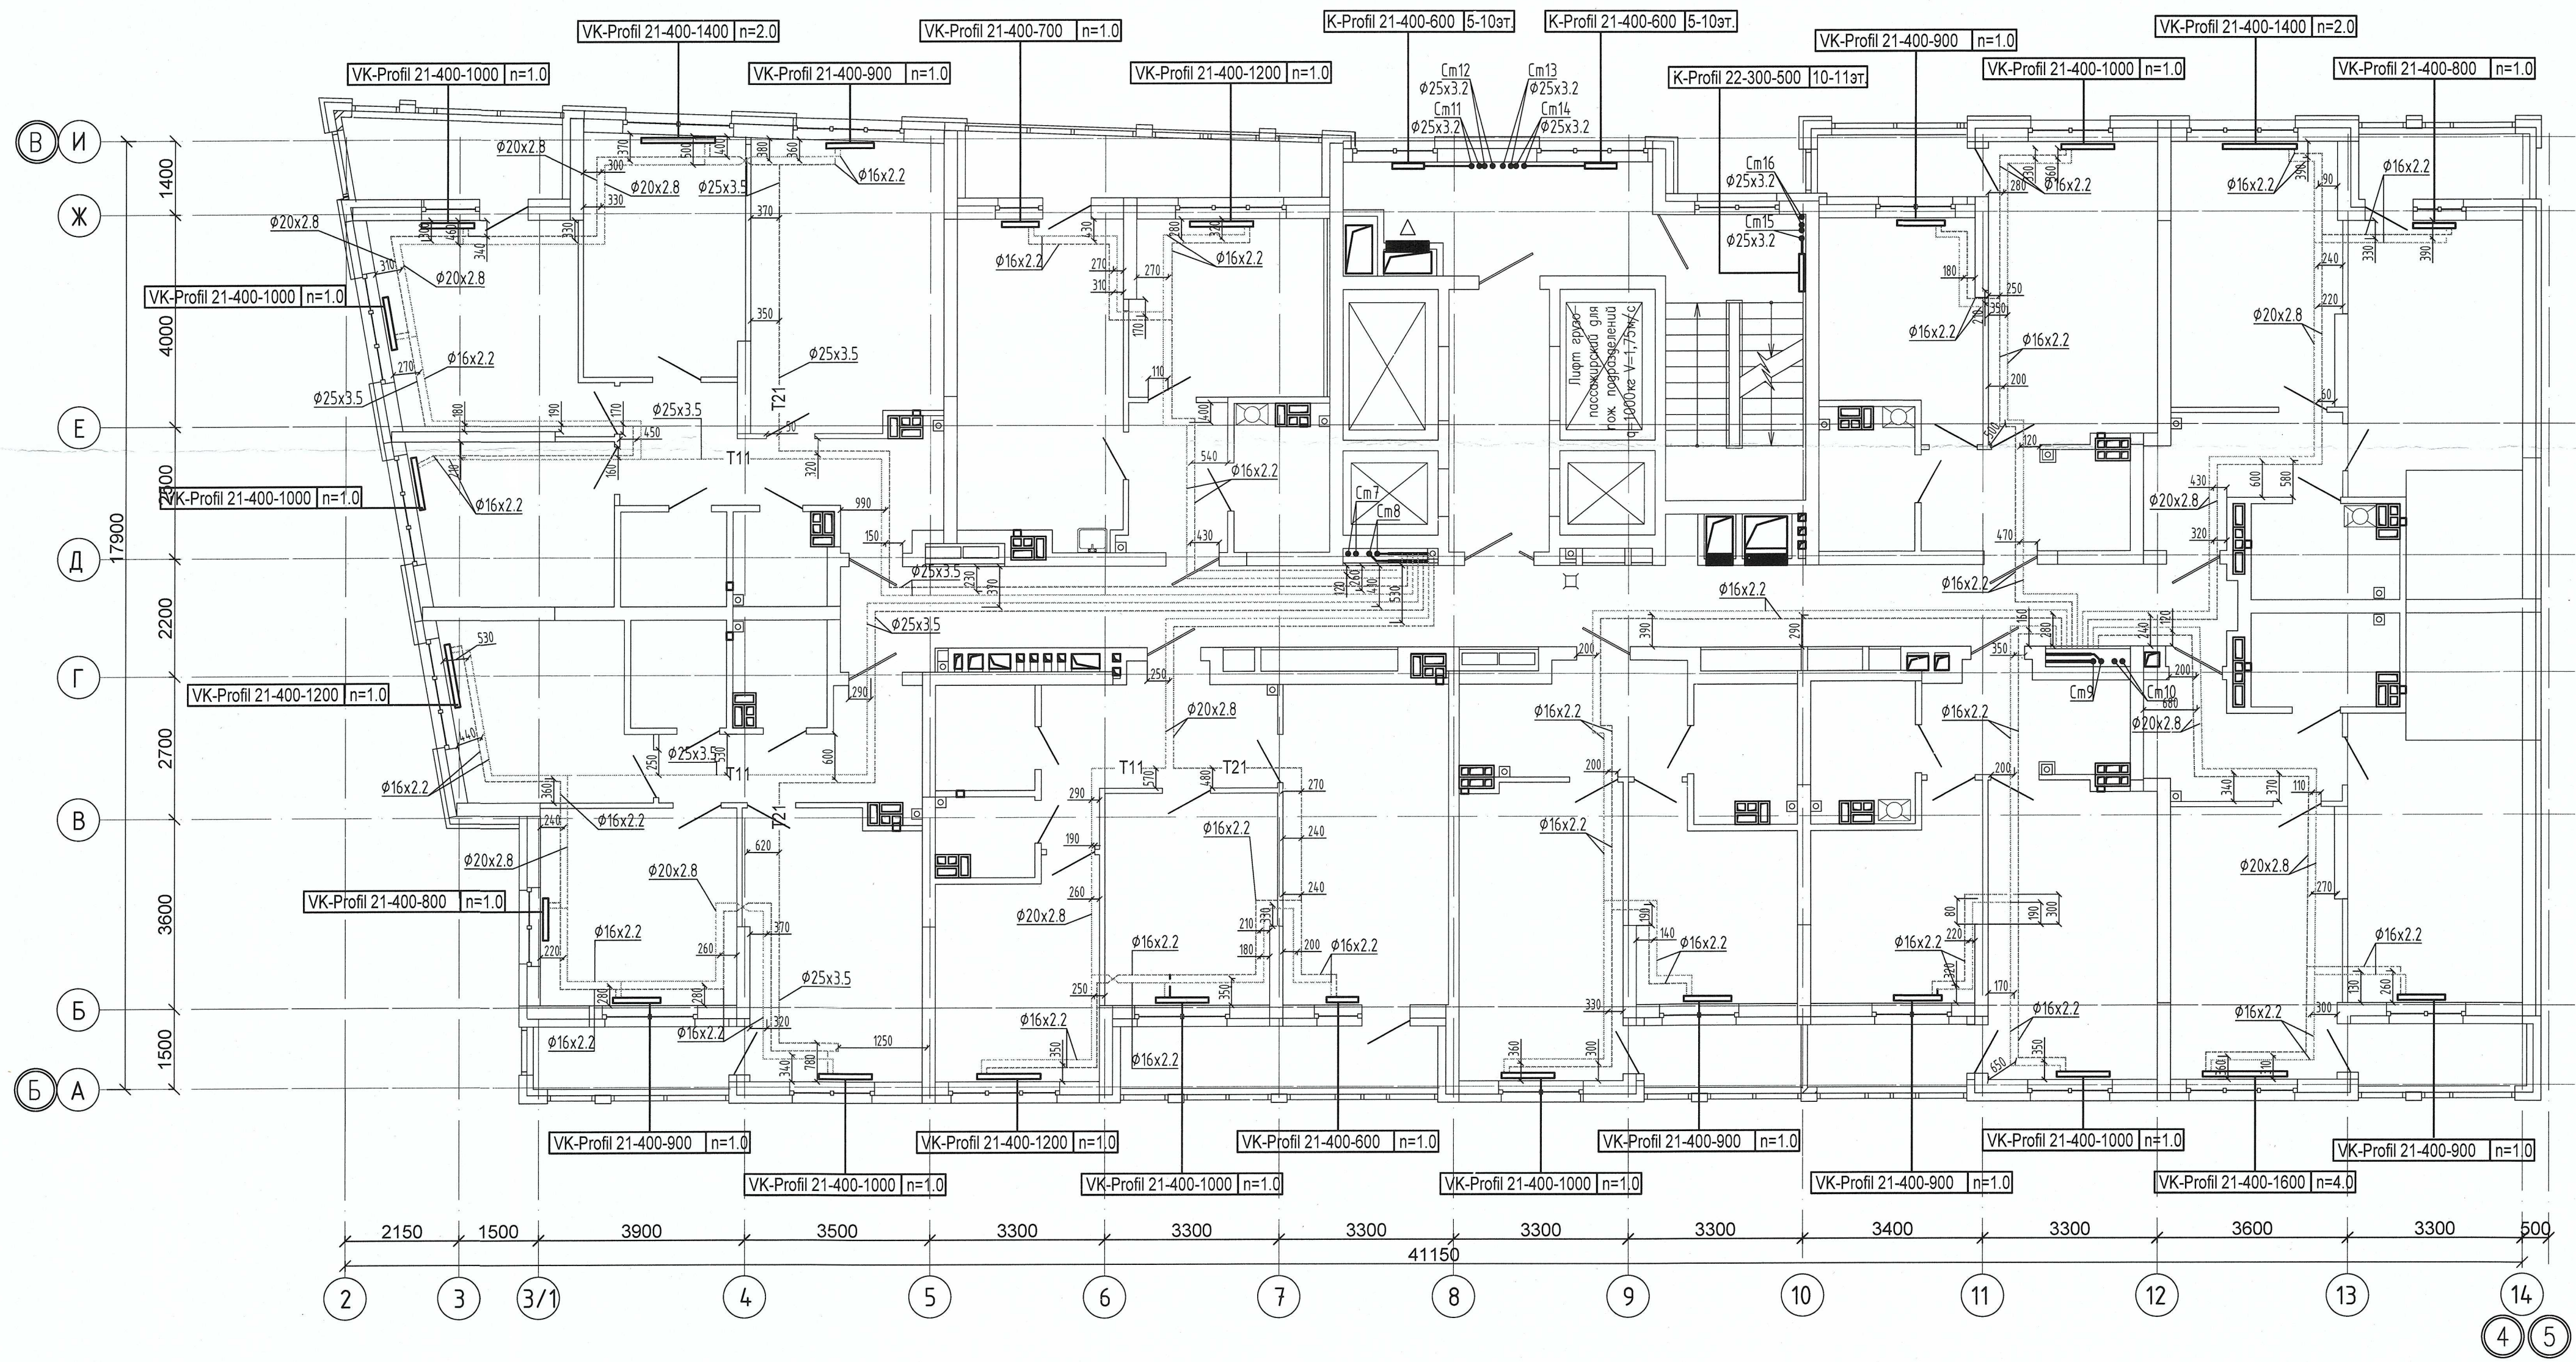


Примечание:
1. Запрещается производить строительные работы (сверление, штробление в полу) ближе 200мм от осей трубопровода.

04-0420-025-0В.Исп				
«Жилой комплекс со встроенно - пристроенными помещениями общественного использования и надземной автостоянкой в границах улиц Викулова - Начудина Васильева - Каменщиков - Металлургов в Верх - Исетском районе города Екатеринбурга»				
Изм.	Кол.уч.	Лист	№ док.	Подп.
Выполнил	Давидян М.Ю.			
Проверил				
Принял				
Второй этап строительства. Этап 2.2 Жилой дом №2. Секция 2Б			Стадия	Лист
Исполнительная схема прокладки сетей отопления.План 10-го этажа			И	10
			Листов	
			000 МК «УралСантехСервис»	


Согласовано

Инв. № подл.	Подп. и дата	Взам. инв. №

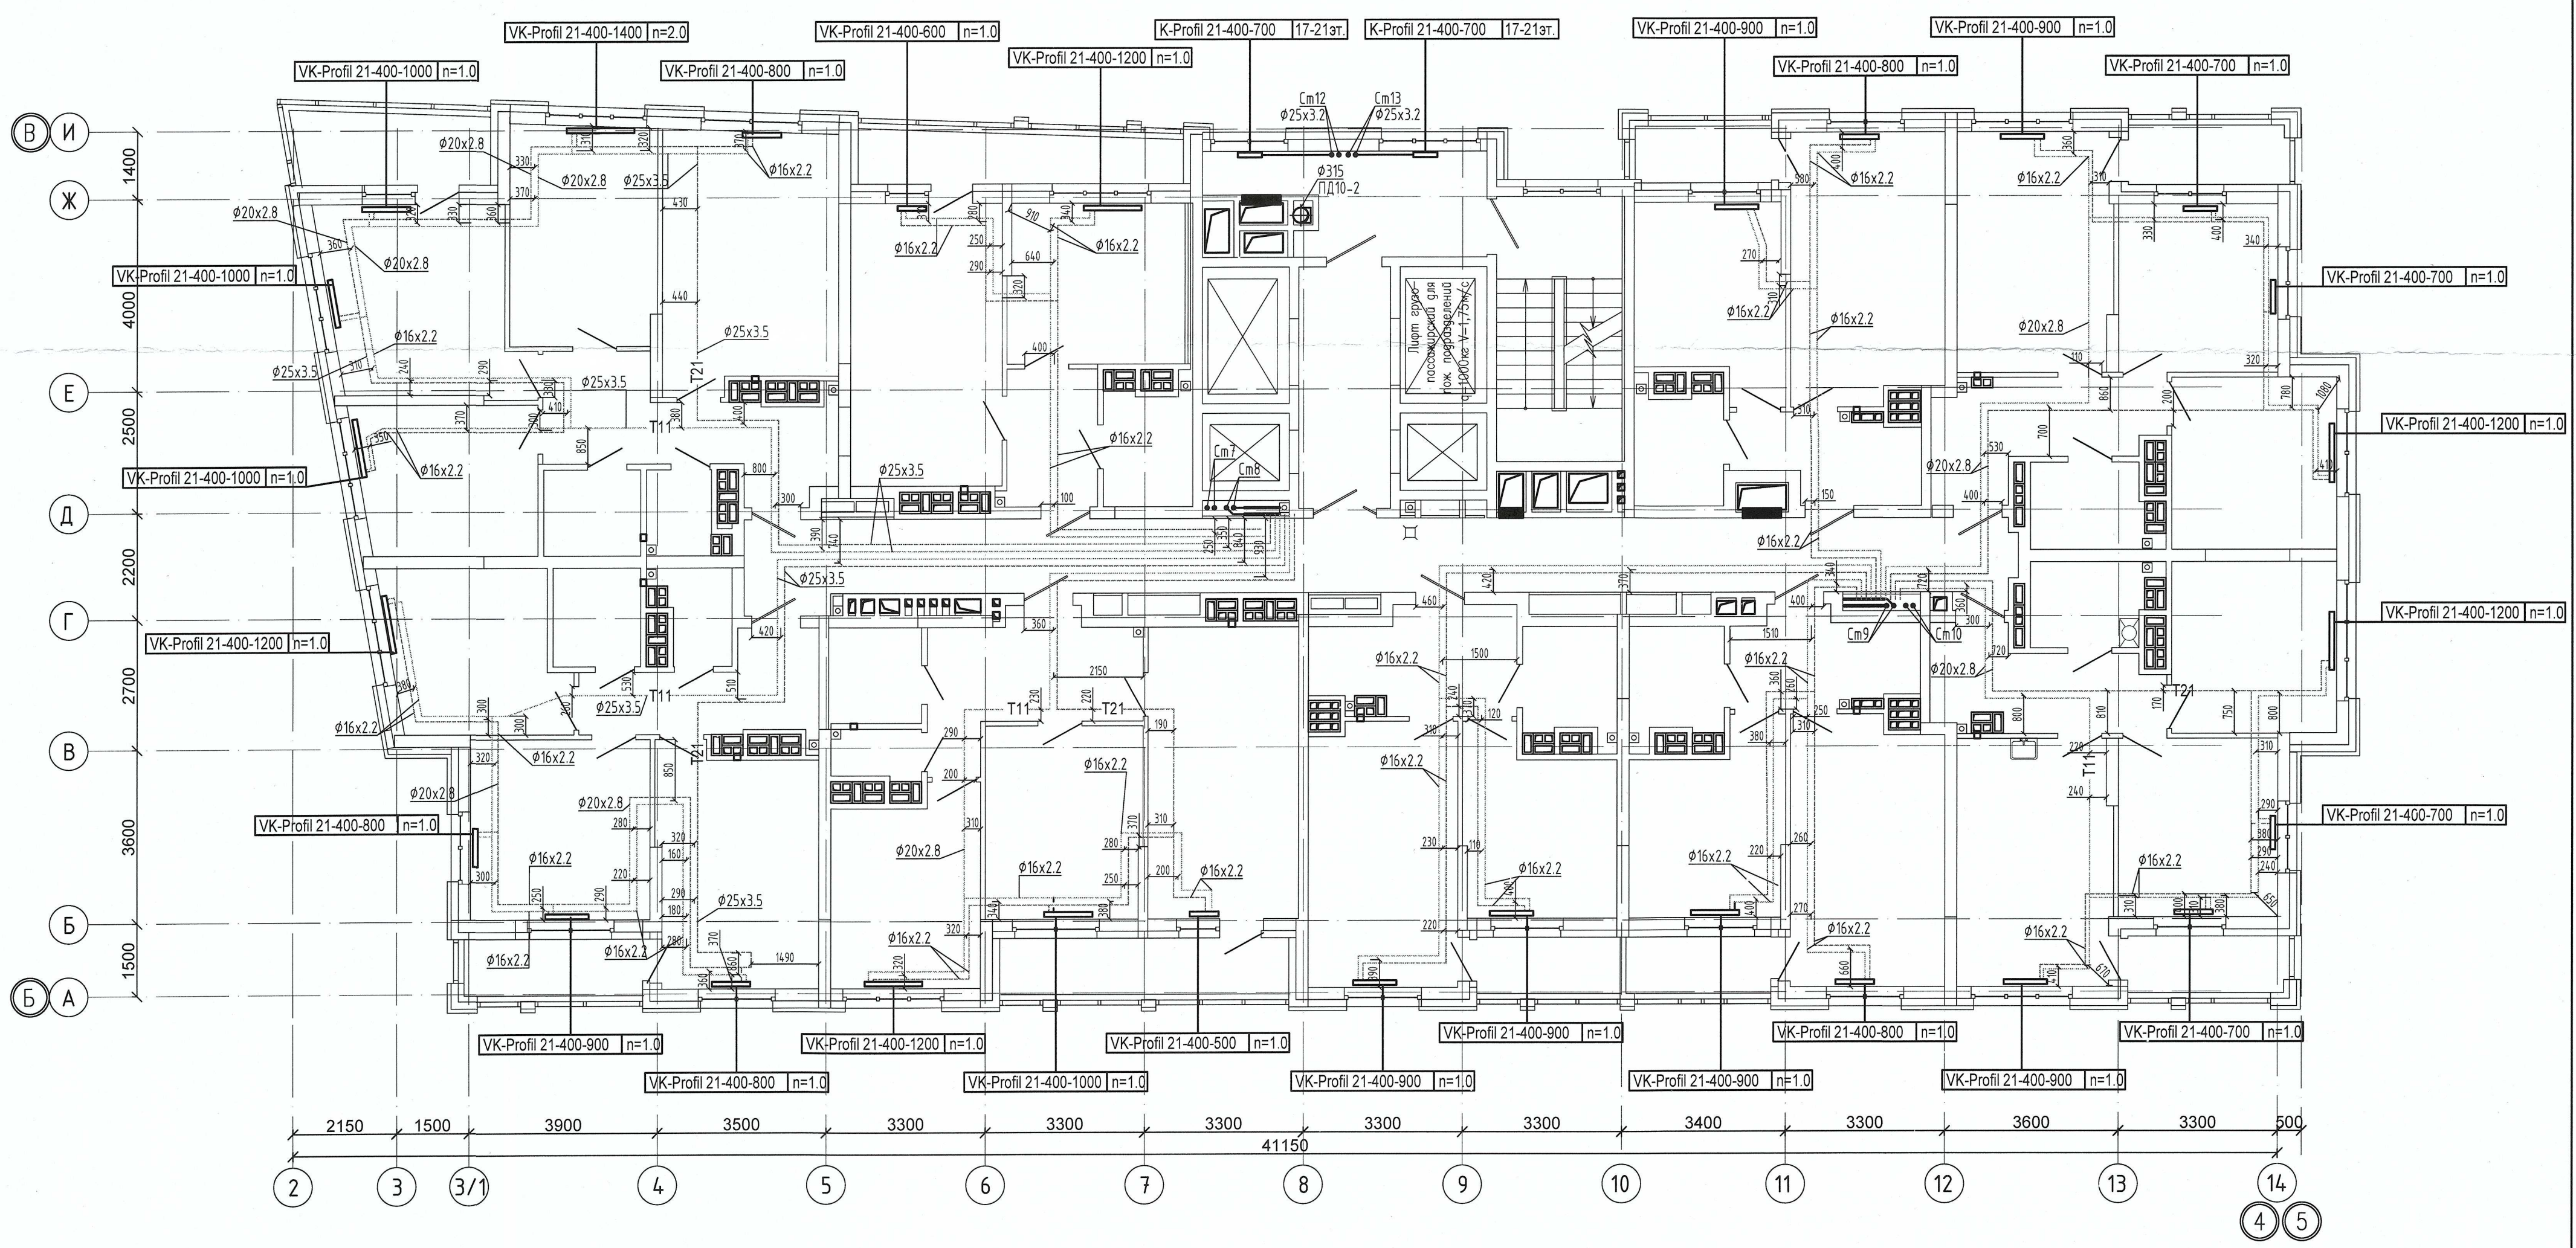


Примечание :
1. Запрещается производить строительные работы (сверление, штробление в полу) ближе 200мм от осей трубопровода.

04-0420-025-0В.Исп				
«Жилой комплекс со встроенно - пристроенными помещениями общественного использования и надземной автостоянкой в границах улиц Викулова - Начдиба Васильева - Каменщиков - Металлургов в Верх-Исетском районе города Екатеринбурга»				
Изм.	Кол.ч.	Лист № док.	Подп.	Дата
Выполнил	Давидян М.Ю.			
Проверил				
Принял				
Второй этап строительства. Этап 2.2 Жилой дом N2. Секция 2Б			Стадия	Лист
Исполнительная схема прокладки сетей отопления.План 18-го этажа			И	13
			ООО МК «УралСантехСервис»	

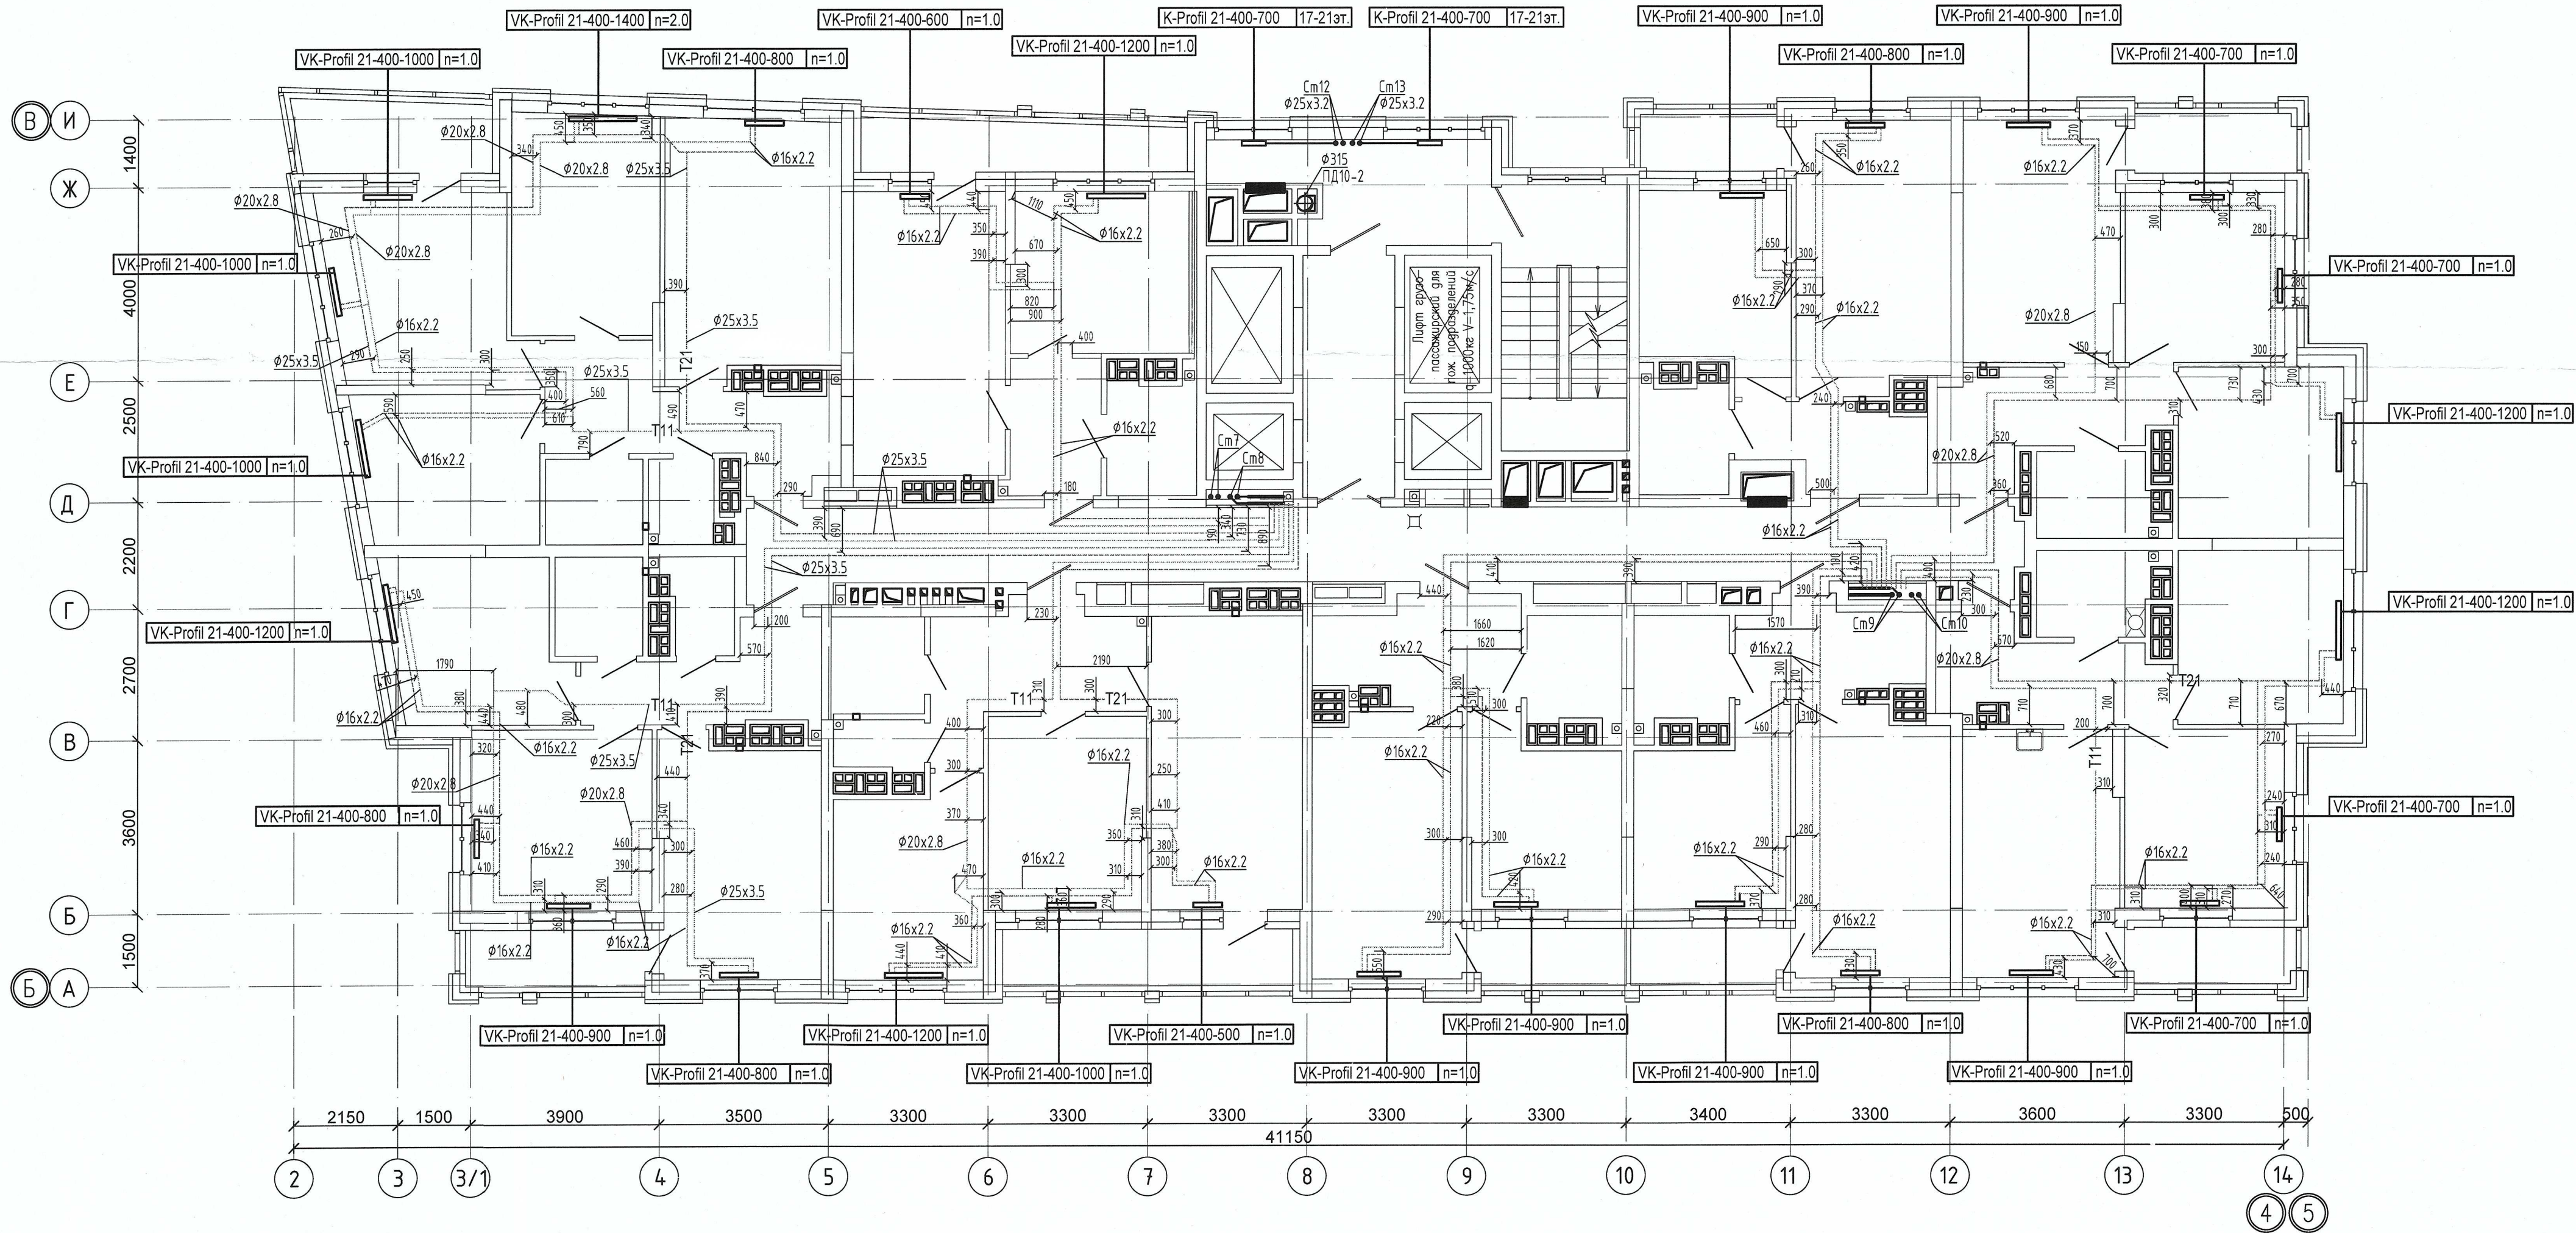


Примечание:
1. Запрещается производить строительные работы (сверление, штробление в полу) ближе 200мм от осей трубопровода.

						04-0420-025-ОВ.Исп			
						«Жилой комплекс со встроенно - пристроенными помещениями общественного использования и надземной автостоянкой в границах улиц Викулова - Начудва Васильева - Каменщиков - Металлургов в Верх-Исетском районе города Екатеринбурга»			
Изм.	Кол.ч.	Лист	№ док.	Подп.	Дата	Второй этап строительства. Этап 2.2 Жилой дом №2. Секция 2Б	Стадия	Лист	Листов
Выполнил	Давидян М.Ю.						И	14	
Проверил						Исполнительная схема прокладки сетей отопления.План 19-го этажа	000 МК «УралСантехСервис»		
Принял									

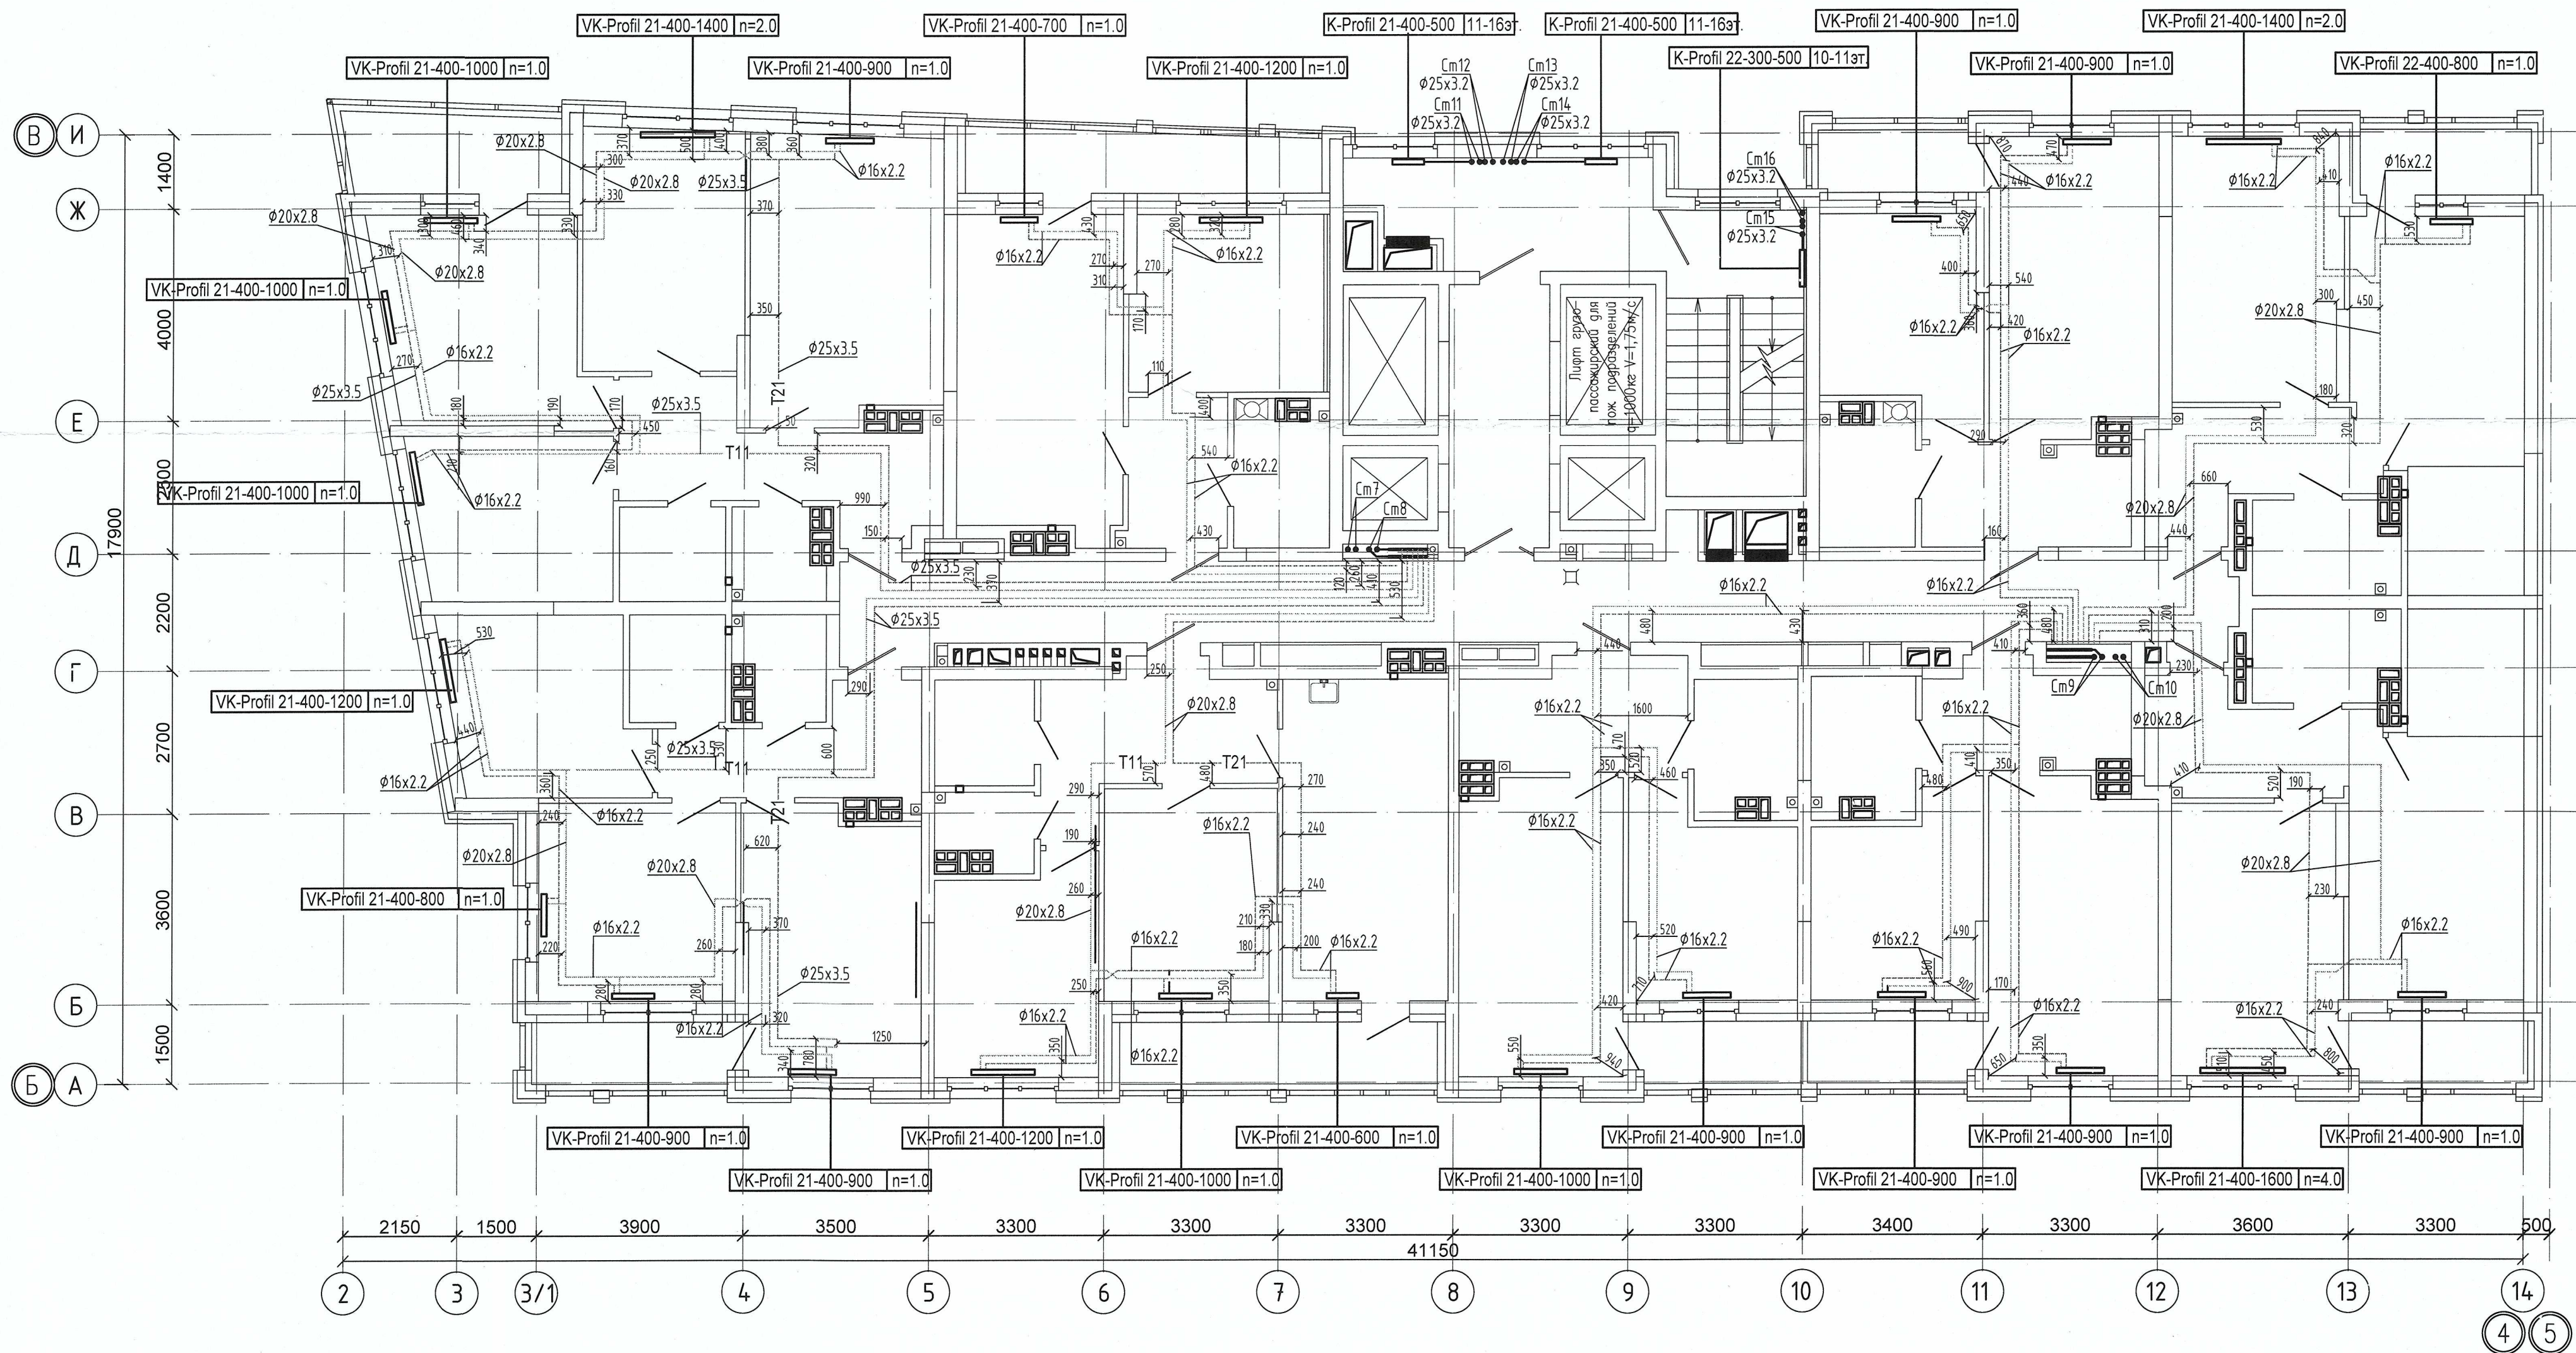


Примечание:
1. Запрещается производить строительные работы (сверление, штробление в полу) ближе 200мм от осей трубопровода.

04-0420-025-ОВ.Исп					
«Жилой комплекс со встроенно - пристроенными помещениями общественного использования и надземной автостоянкой в границах улиц Вуколова - Начудова Васильева - Каменщиков - Металлургов в Верх-Исетском районе города Екатеринбурга»					
Изм.	Кол.ч.	Лист	№ док.	Подп.	Дата
Выполнил	Давидян М.Ю.				
Проверил					
Принял					
Второй этап строительства. Этап 2.2 Жилой дом №2. Секция 2Б				Стадия	Лист
Исполнительная схема прокладки сетей отопления. План 11-го этажа				И	15
				Листов	
				000 МК «УралСантехСервис»	

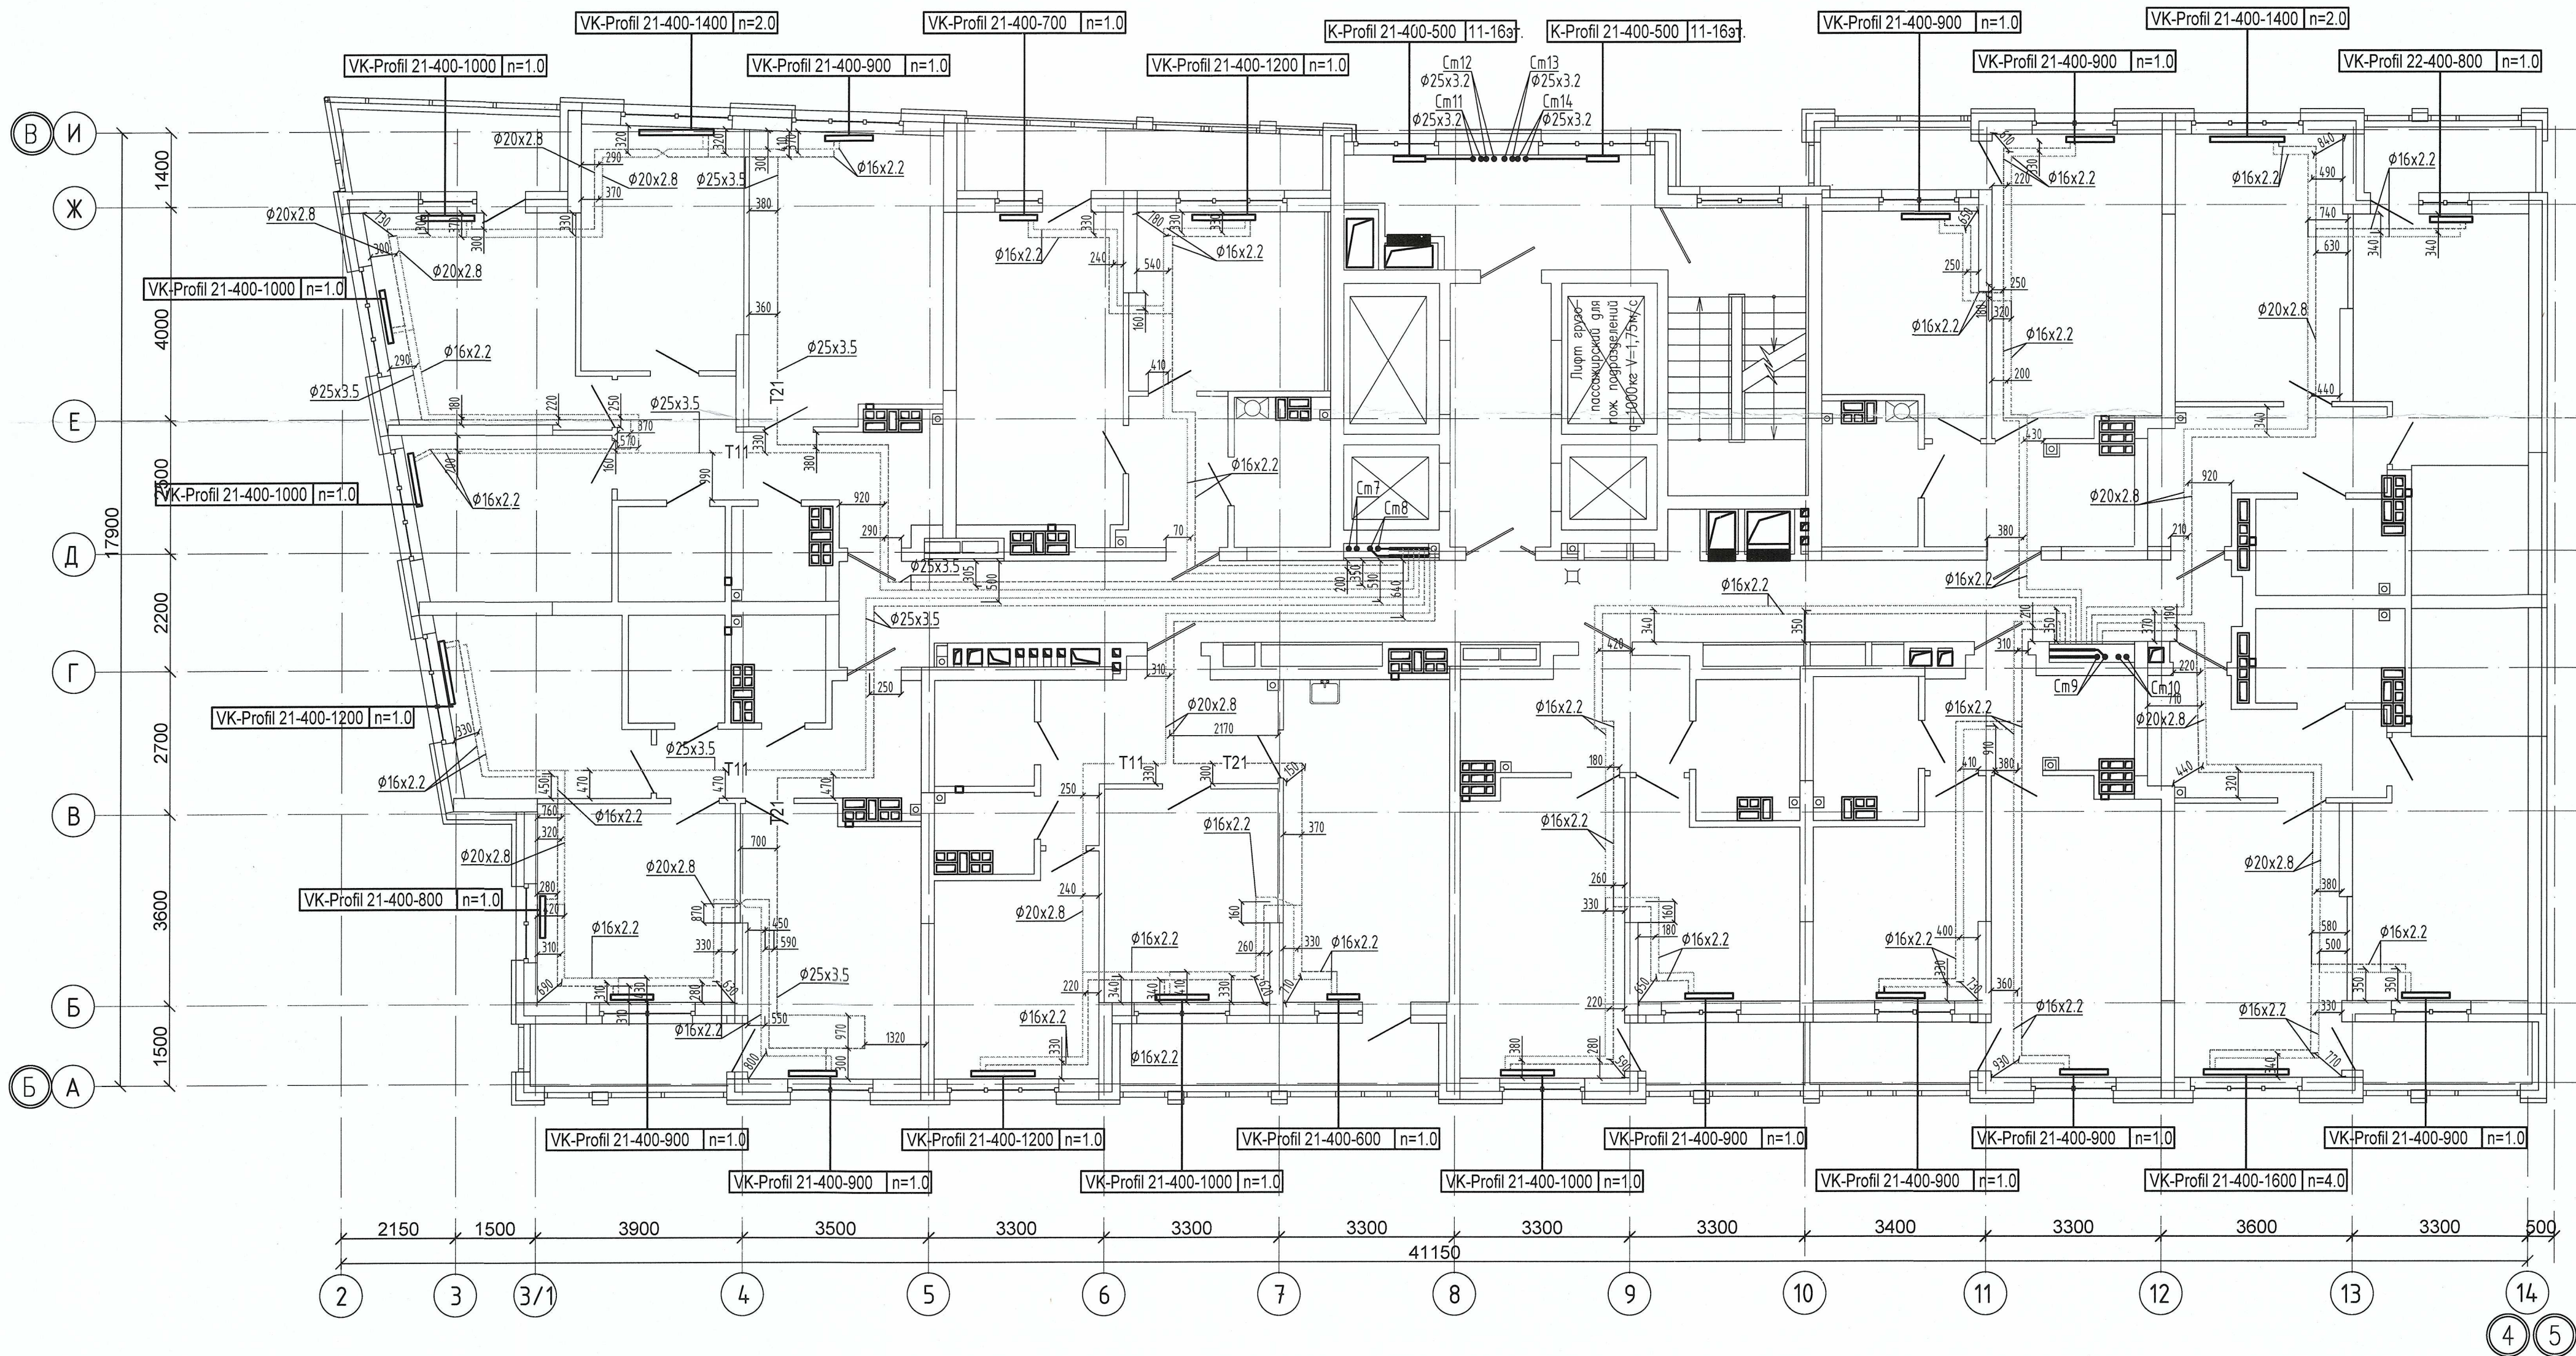

Примечание:
1. Запрещается производить строительные работы (сверление, штробление в полу) ближе 200мм от осей трубопровода.

04-0420-025-ОВ.Исп					
«Жилой комплекс со встроенно - пристроенными помещениями общественного использования и надземной автостоянкой в границах улиц Викулова - Начдива Васильева - Каменщиков - Металлургов в Верх-Исетском районе города Екатеринбурга»					
Изм.	Кол.уч.	Лист	№ док.	Подп.	Дата
Выполнил	Давидян М.Ю.				
Проверил					
Принял					
Второй этап строительства. Этап 2.2 Жилой дом №2. Секция 2Б				Стадия	Лист
Исполнительная схема прокладки сетей отопления. План 12-го этажа				И	16
				000 МК «УралСантехСервис»	

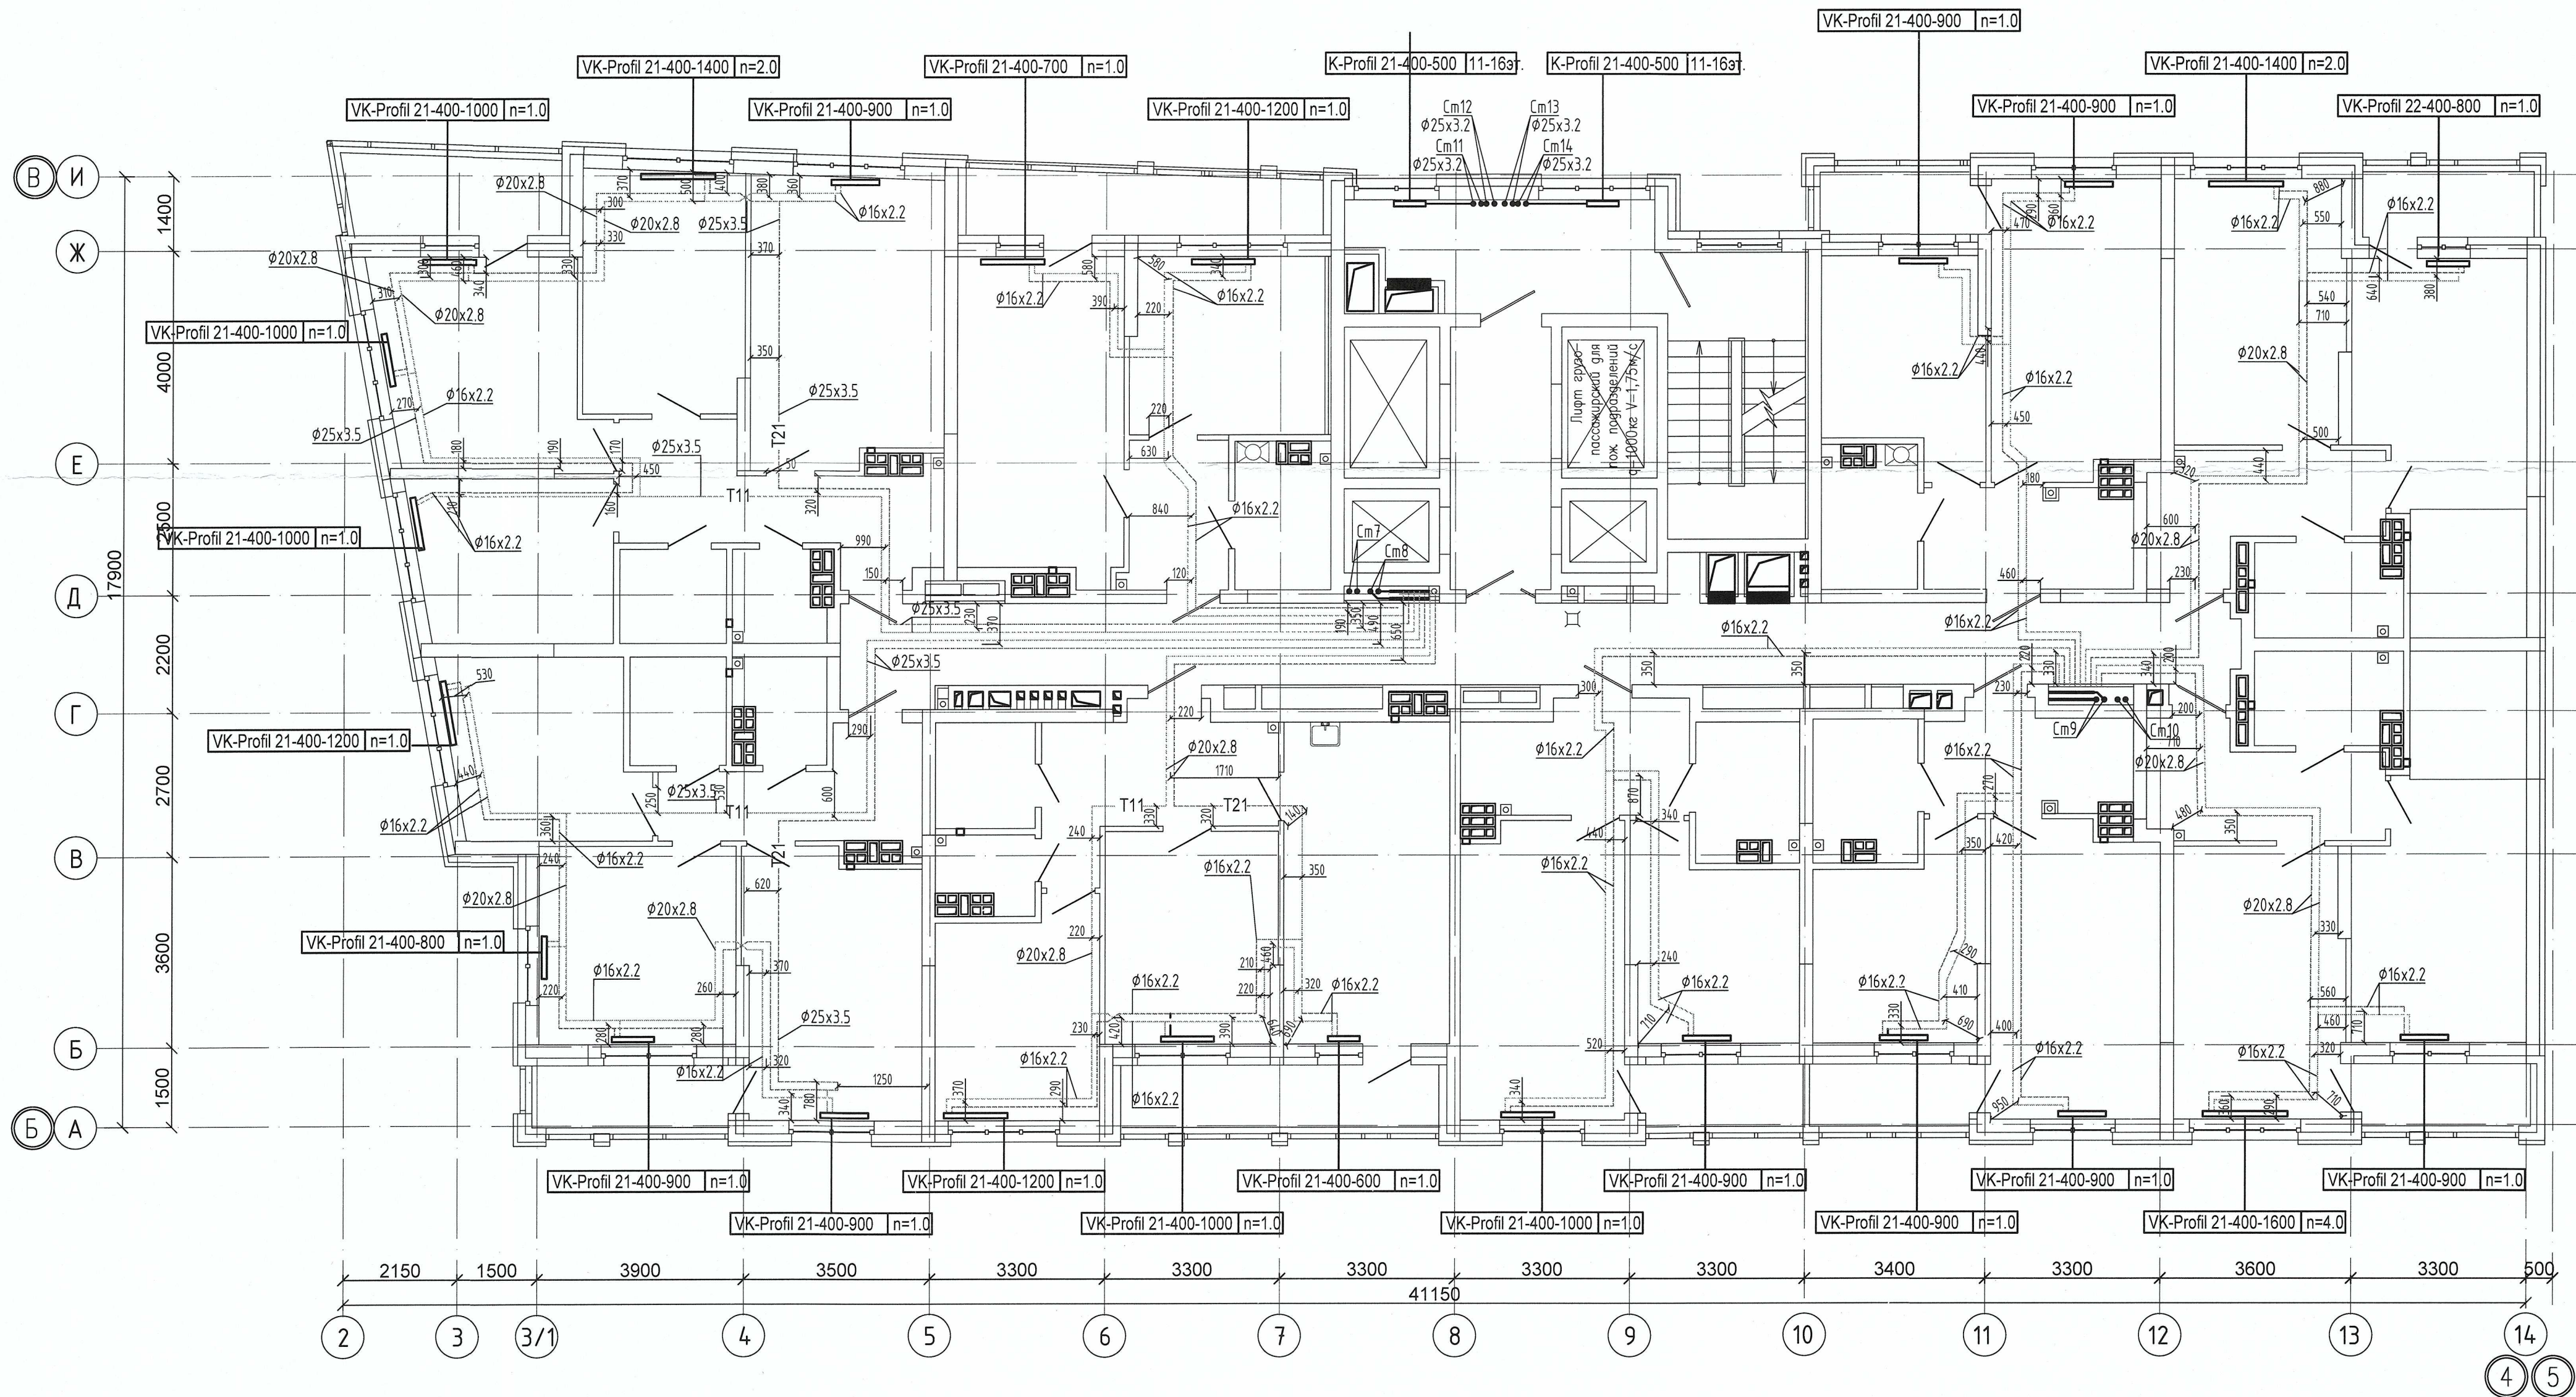

Примечание:
1. Запрещается производить строительные работы (сверление, штробление в полу) ближе 200мм от осей трубопровода.


						04-0420-025-ОВ.Исп			
						«Жилой комплекс со встроенно - пристроенными помещениями общественного использования и надземной автостоянкой в границах улиц Викулова - Надинова Васильева - Каменщиков - Металлургов в Верх-Исетском районе города Екатеринбурга»			
Изм.	Кол.уч.	Лист	№ док.	Подп.	Дата	Второй этап строительства. Этап 2.2 Жилой дом №2. Секция 2Б	Стадия	Лист	Листов
Выполнил	Давидян М.Ю.						И	17	
Проверил						Исполнительная схема прокладки сетей отопления.План 13-го этажа	ООО МК «УралСантехСервис»		
Принял									

Копировать

Формат А2

Создано

Инд. № подл.	Подп. и дата	Взам. инд. №

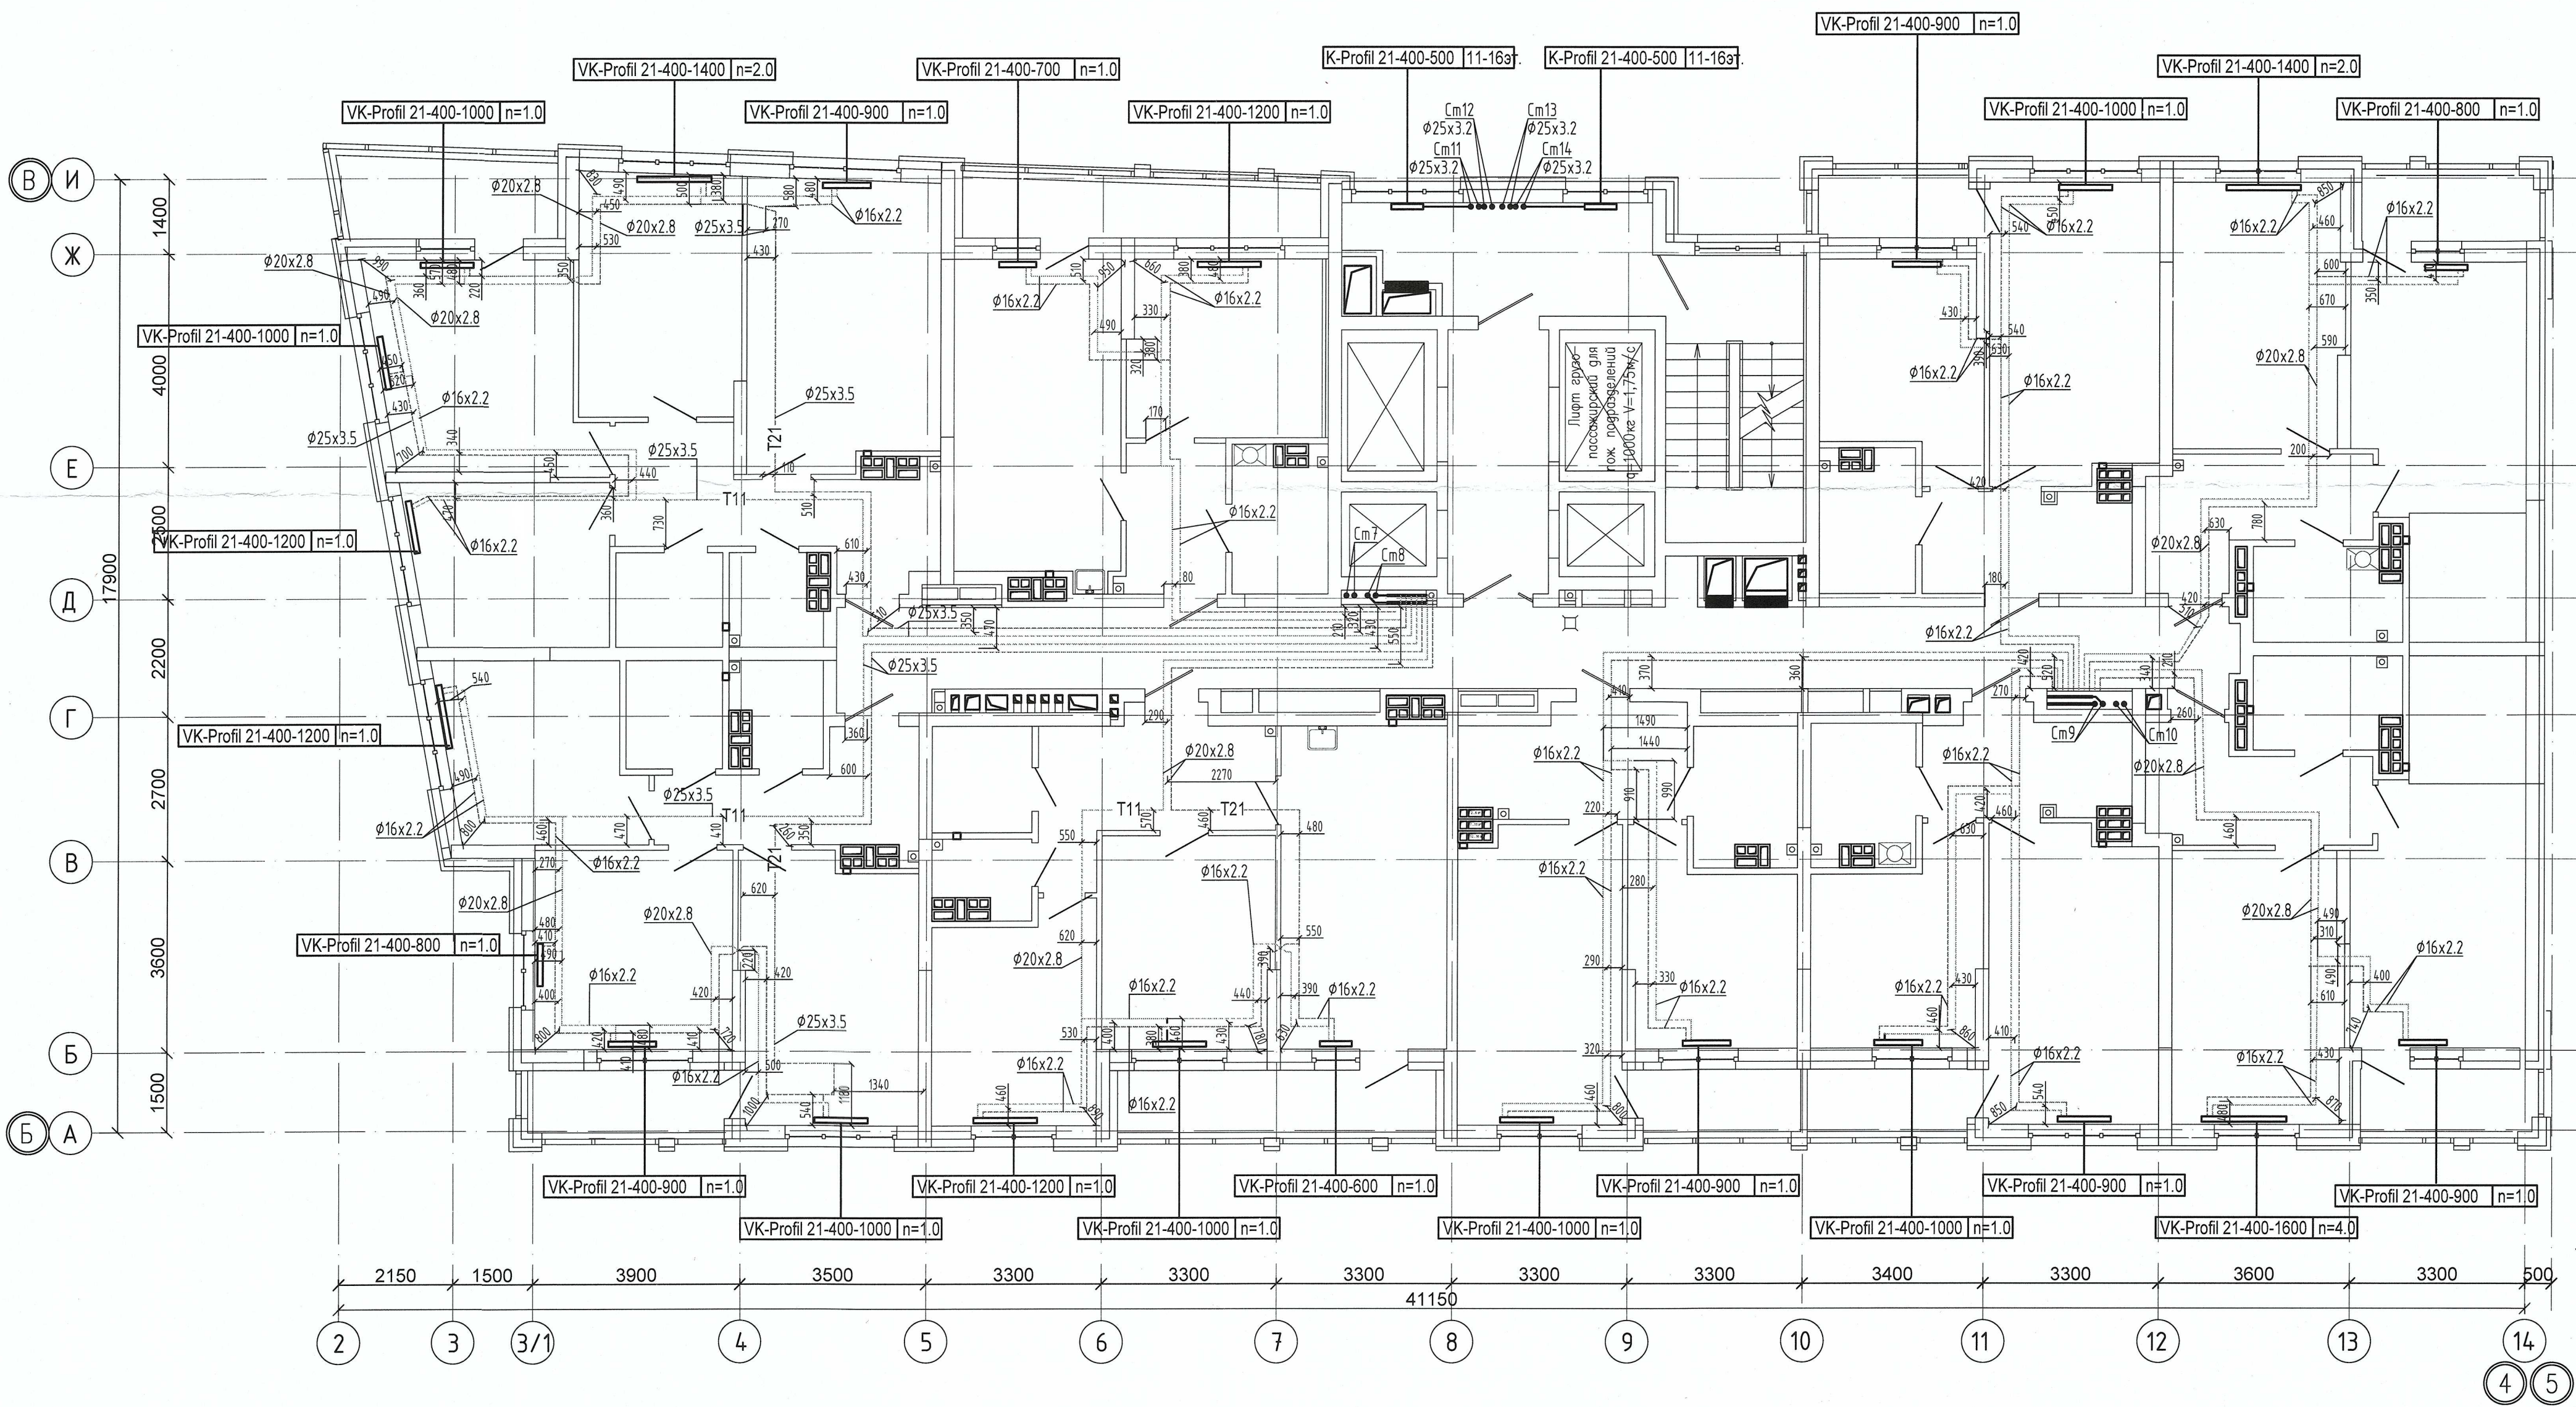


Примечание :
1. Запрещается производить строительные работы (сверление, штробление в полу) ближе 200мм от осей трубопровода.

					04-0420-025-ОВ.Исп		
					«Жилой комплекс со встроенно - пристроенными помещениями общественного использования и надземной автостоянкой в границах улиц. Вукилова - Начдиба Васильева -Каменщиков - Металлургов в Верх-Исетском районе города Екатеринбург»		
Изм.	Кол.уч.	Лист	№ док.	Подп.	Дата	Второй этап строительства. Этап 2.2	Стадия
Выполнил	Давидян М.Ю.					Жилой дом №2. Секция 2Б	Лист
Проверил							И
Принял						Исполнительная схема прокладки сетей отопления.План 14-го этажа	Листов
					000 МК «УралСантехСервис»		


Согласовано

Изм. №	Подп. и дата	Взам. инв. №
Инв. № подл.		

Примечание:
1. Запрещается производить строительные работы (сверление, штробление в полу) ближе 200мм от осей трубопровода.

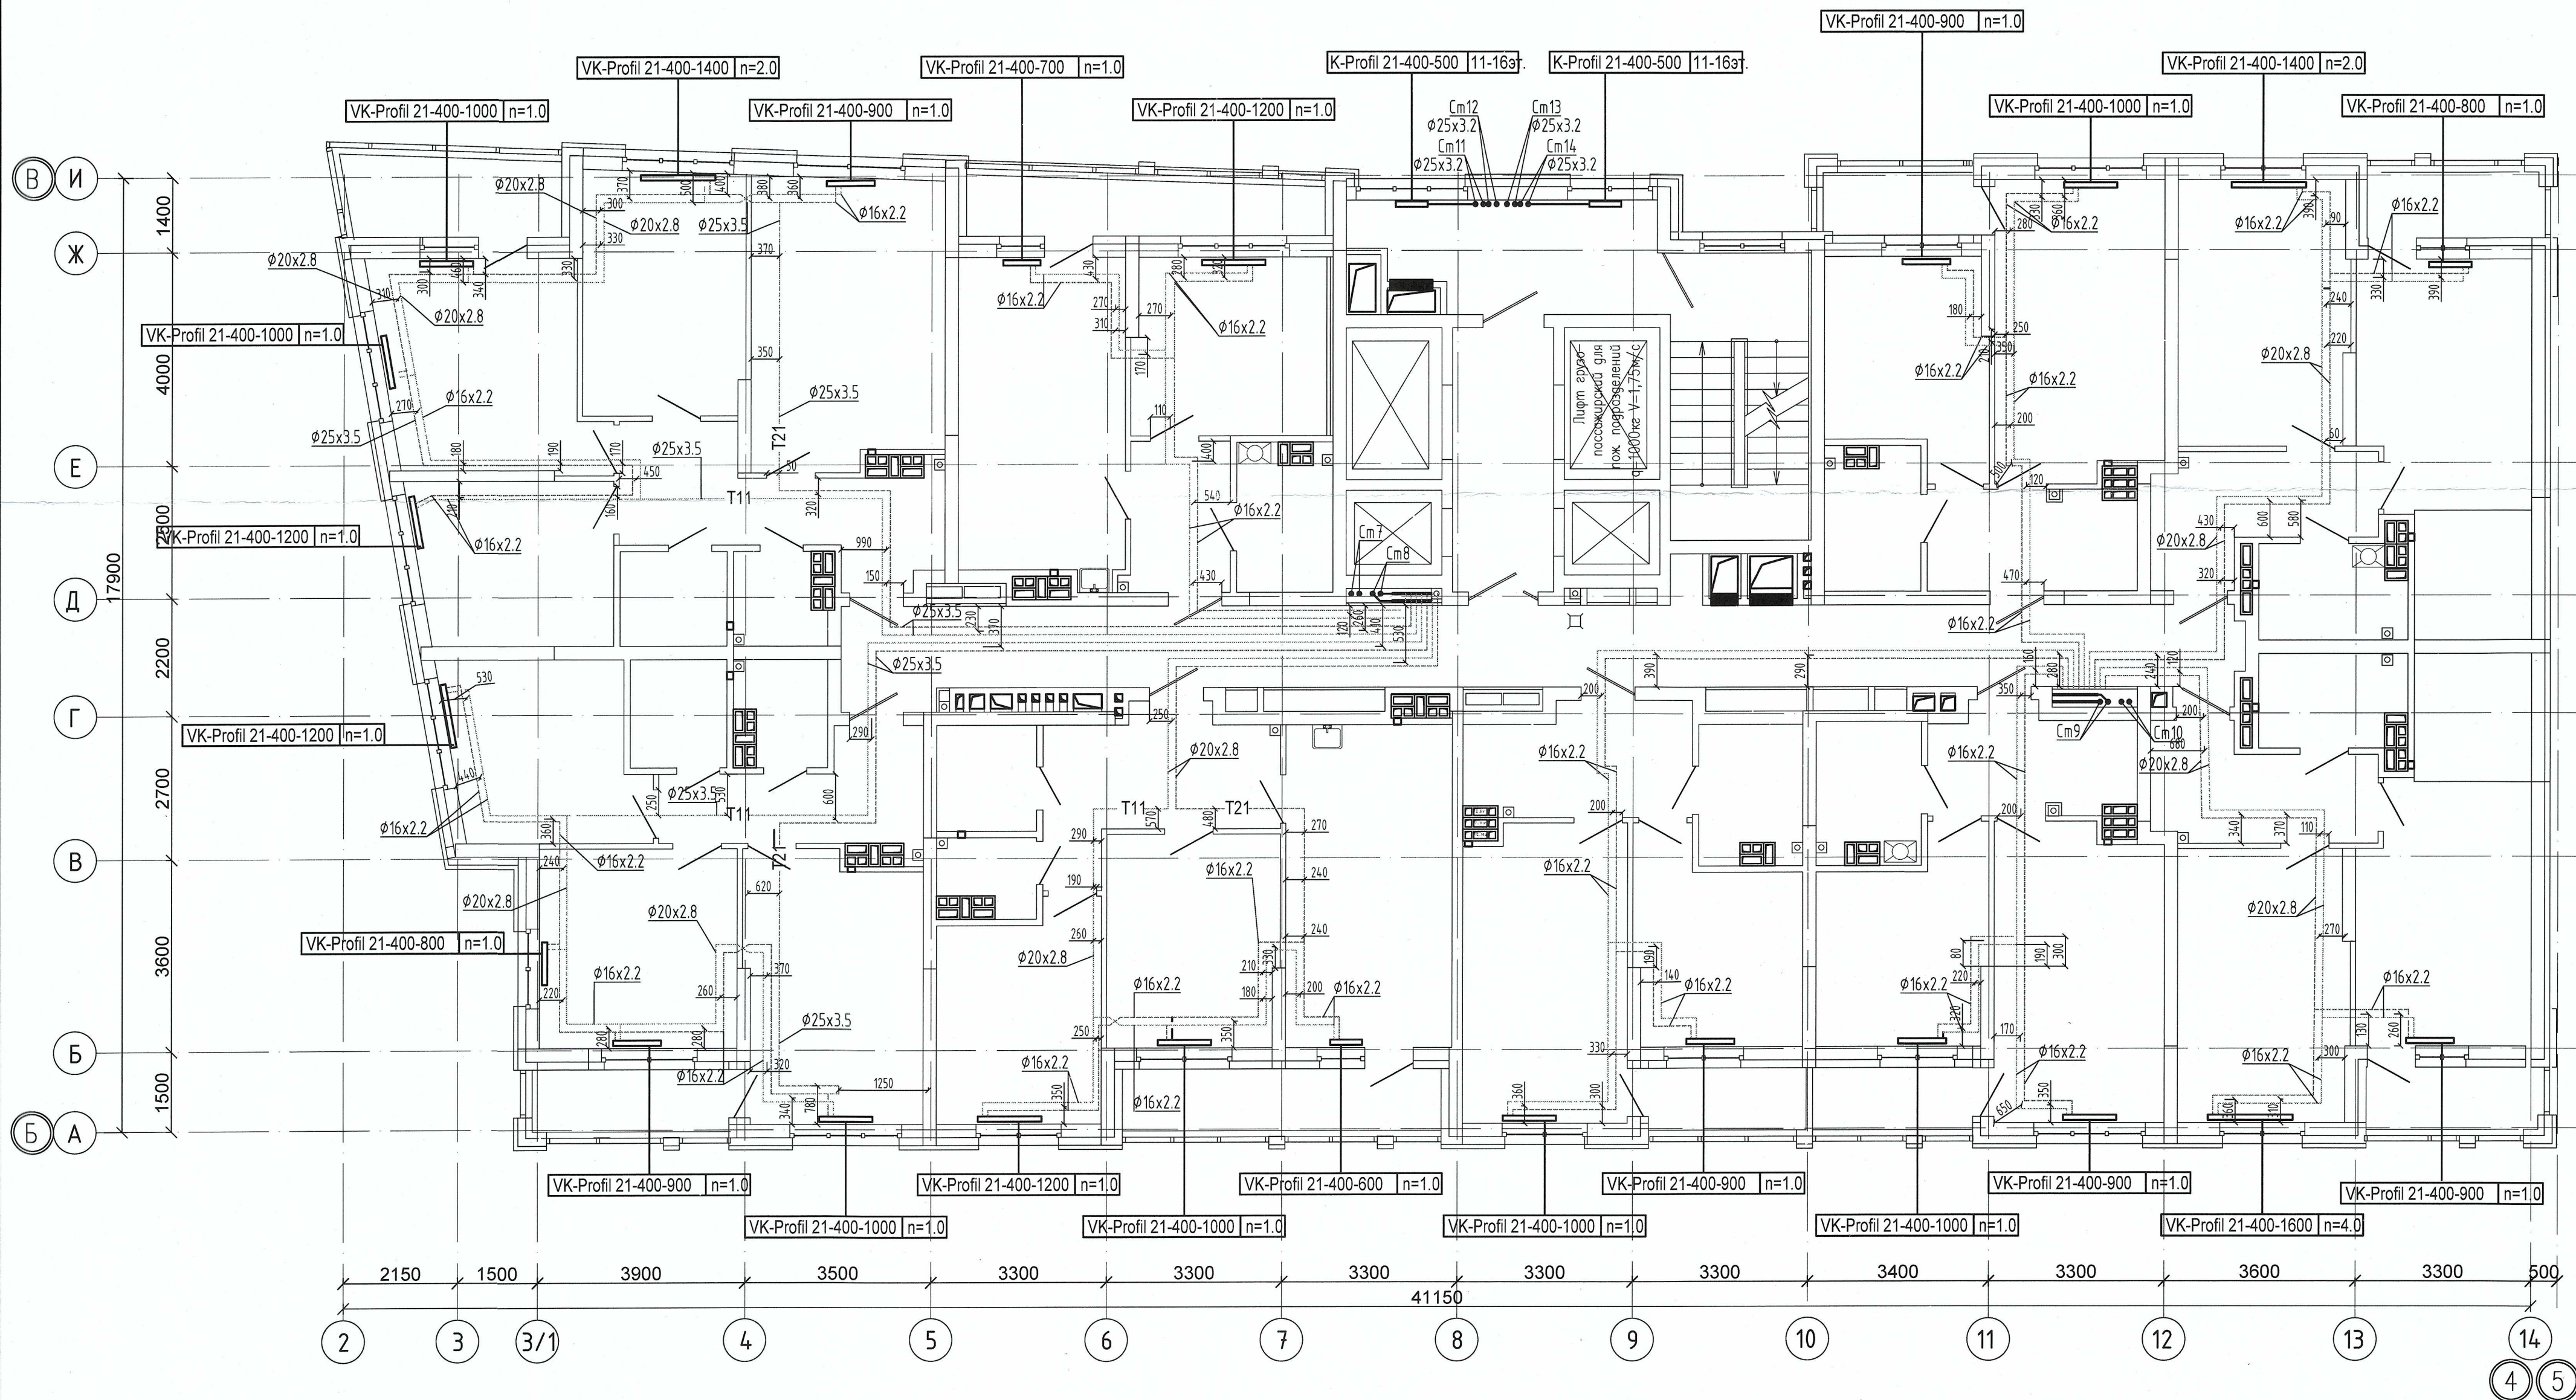


04-0420-025-ОВ.Исп					
«Жилой комплекс со встроенно - пристроенными помещениями общественного использования и надземной автостоянкой в границах улиц. Видулова - Начидава Васильева - Каменщиков - Металлургов в Верх-Исетском районе города Екатеринбург»					
Изм.	Кол.уч.	Лист № док.	Подп.	Дата	Второй этап строительства. Этап 2.2
Выполнил	Давидян М.Ю.				Жилой дом №2. Секция 2Б
Проверил					
Принял					
Исполнительная схема прокладки сетей отопления. План 15-го этажа					000 МК «УралСантехСервис»

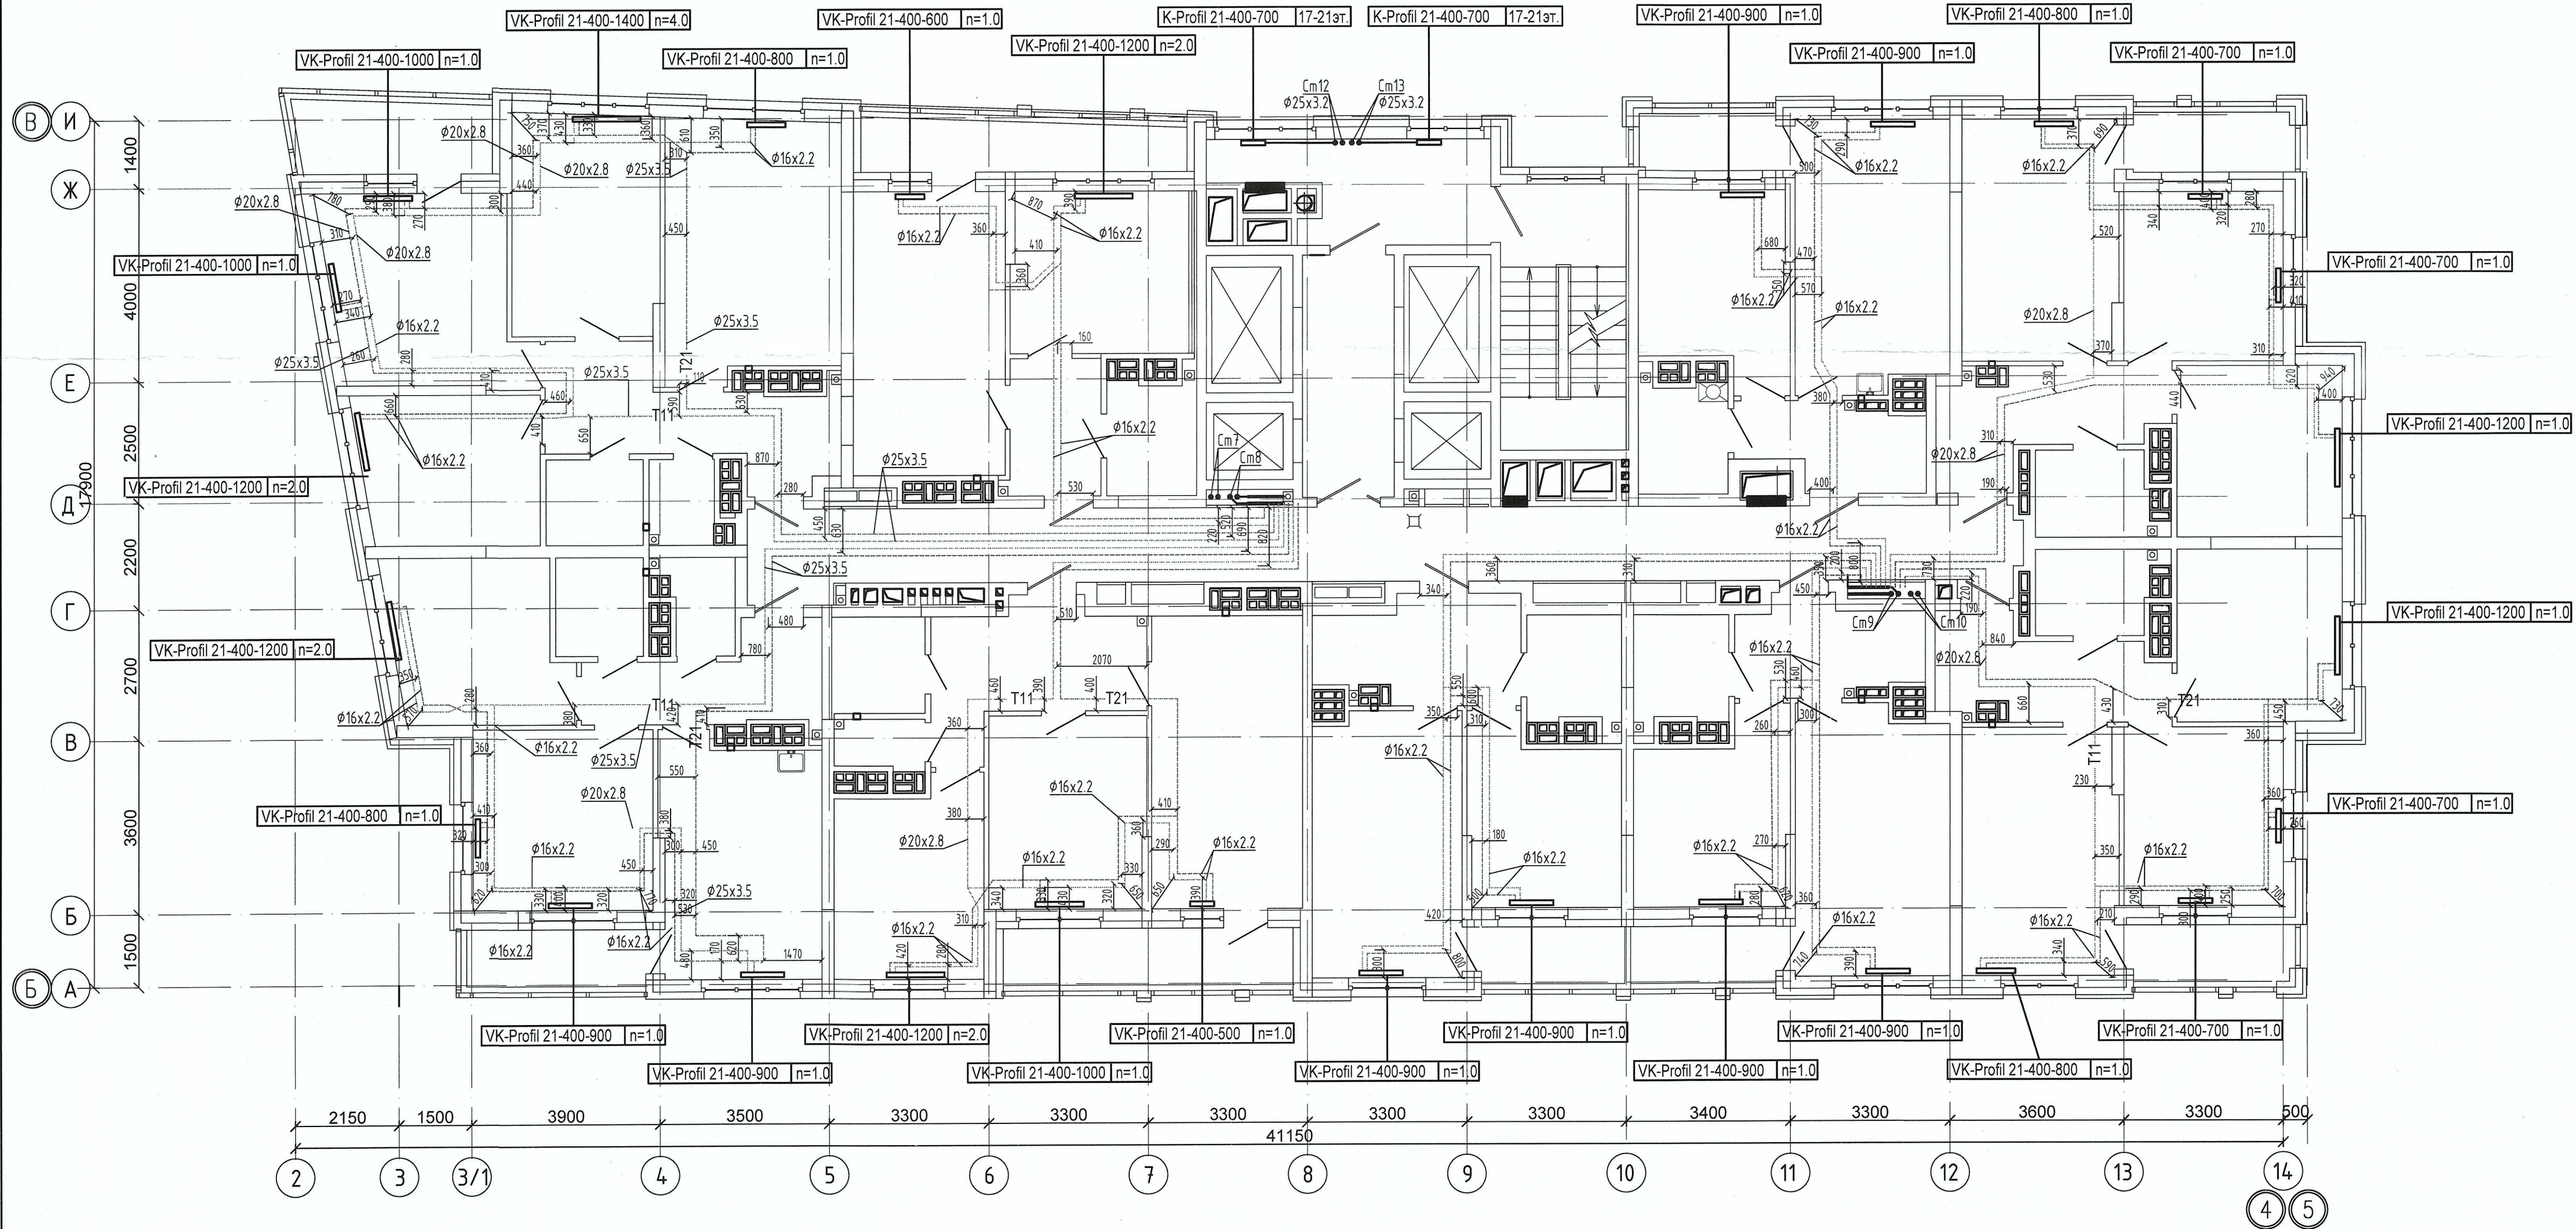

Примечание:
1. Запрещается производить строительные работы (сверление, штробление в полу) ближе 200мм от осей трубопровода.

04-0420-025-ОВ.Исп				
«Жилой комплекс со встроенно - пристроенными помещениями общественного использования и надземной автостоянкой в границах улиц Викулова - Начдива Васильева -Каменщиков - Металлургов в Верх-Исетском районе города Екатеринбурга»				
Изм.	Кол.уч.	Лист № док.	Подп.	Дата
Выполнил	Давидян М.Ю.			
Проверил				
Принял				
Второй этап строительства. Этап 2.2 Жилой дом N2. Секция 2Б			Стадия	Лист
Исполнительная схема прокладки сетей отопления.План 20-го этажа			И	20
			ООО МК «УралСантехСервис»	

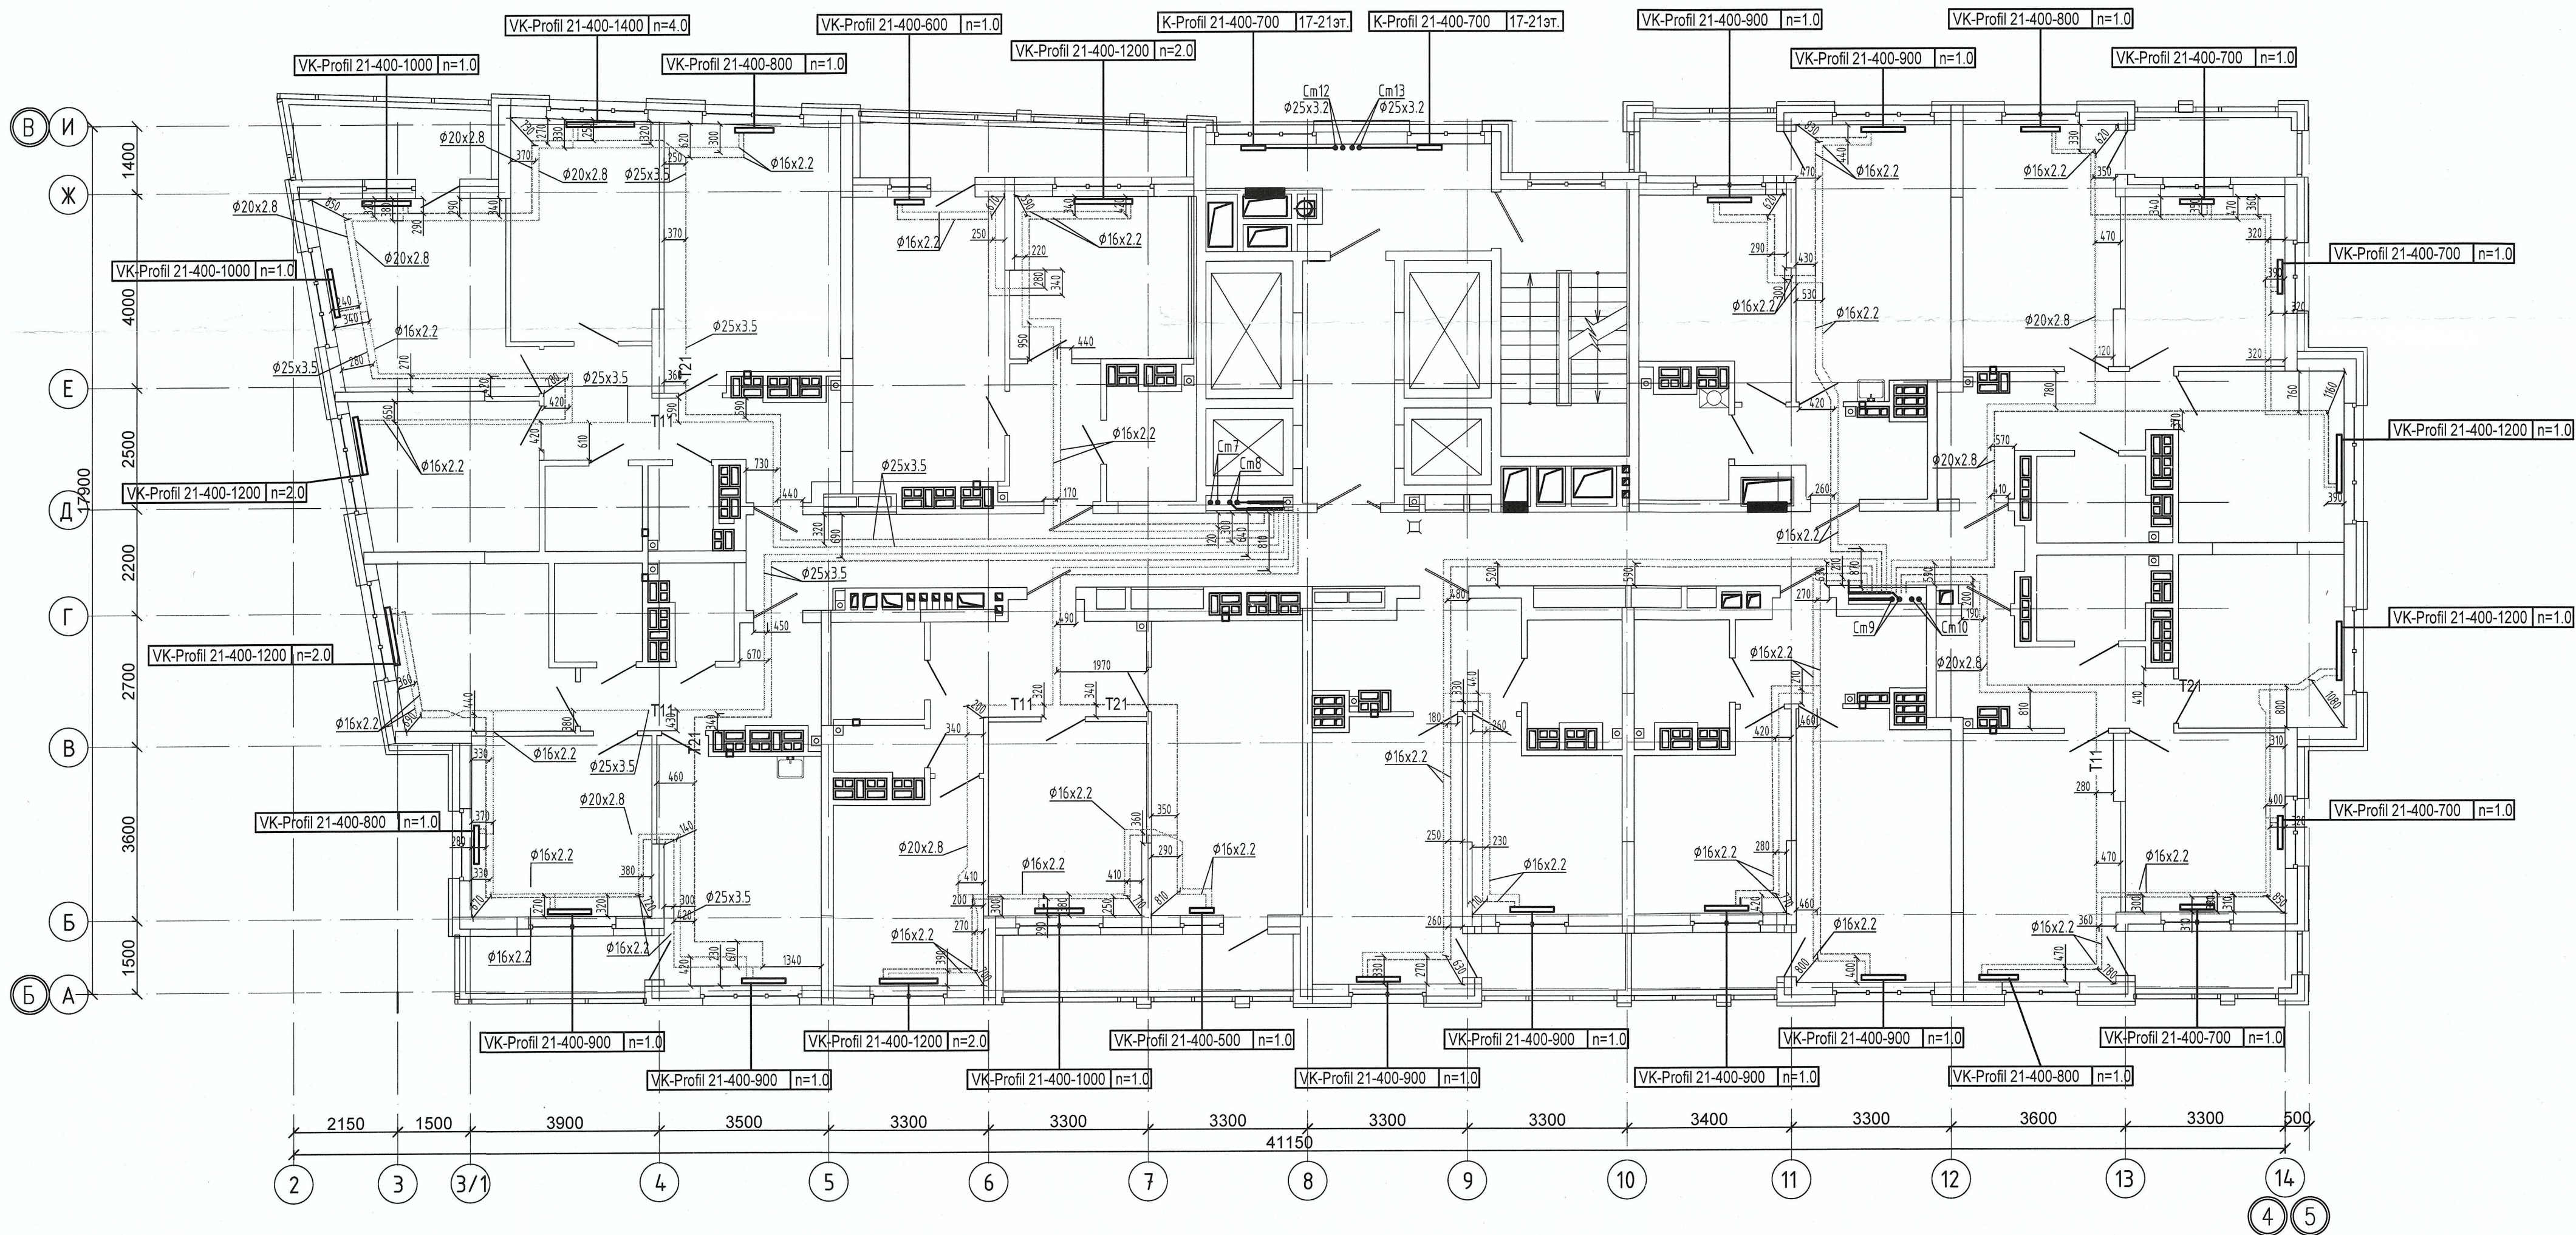


Примечание:
1. Запрещается производить строительные работы (сверление, штробление в полу) ближе 200мм от осей трубопровода.

04-0420-025-ОВ.Исп				
«Жилой комплекс со встроенно - пристроенными помещениями общественного использования и надземной автостоянкой в границах улиц Викулова - Начдива Васильева - Каменщиков - Металлургов в Верх-Исетском районе города Екатеринбурга»				
Изм.	Кол.ч.	Лист	№ док.	Подп.
Выполнил	Давидян М.Ю.			
Проверил				
Принял				
Второй этап строительства. Этап 2.2 Жилой дом №2. Секция 2Б			Стация	Лист
Исполнительная схема прокладки сетей отопления. План 21-го этажа			И	21
			000 МК «УралСантехСервис»	


Согласовано

Изм. № подл.	Подп. и дата	Взам. инв. №

Примечание :
1. Запрещается производить строительные работы (сверление, штробление в полу) ближе 200мм от осей трубопровода.

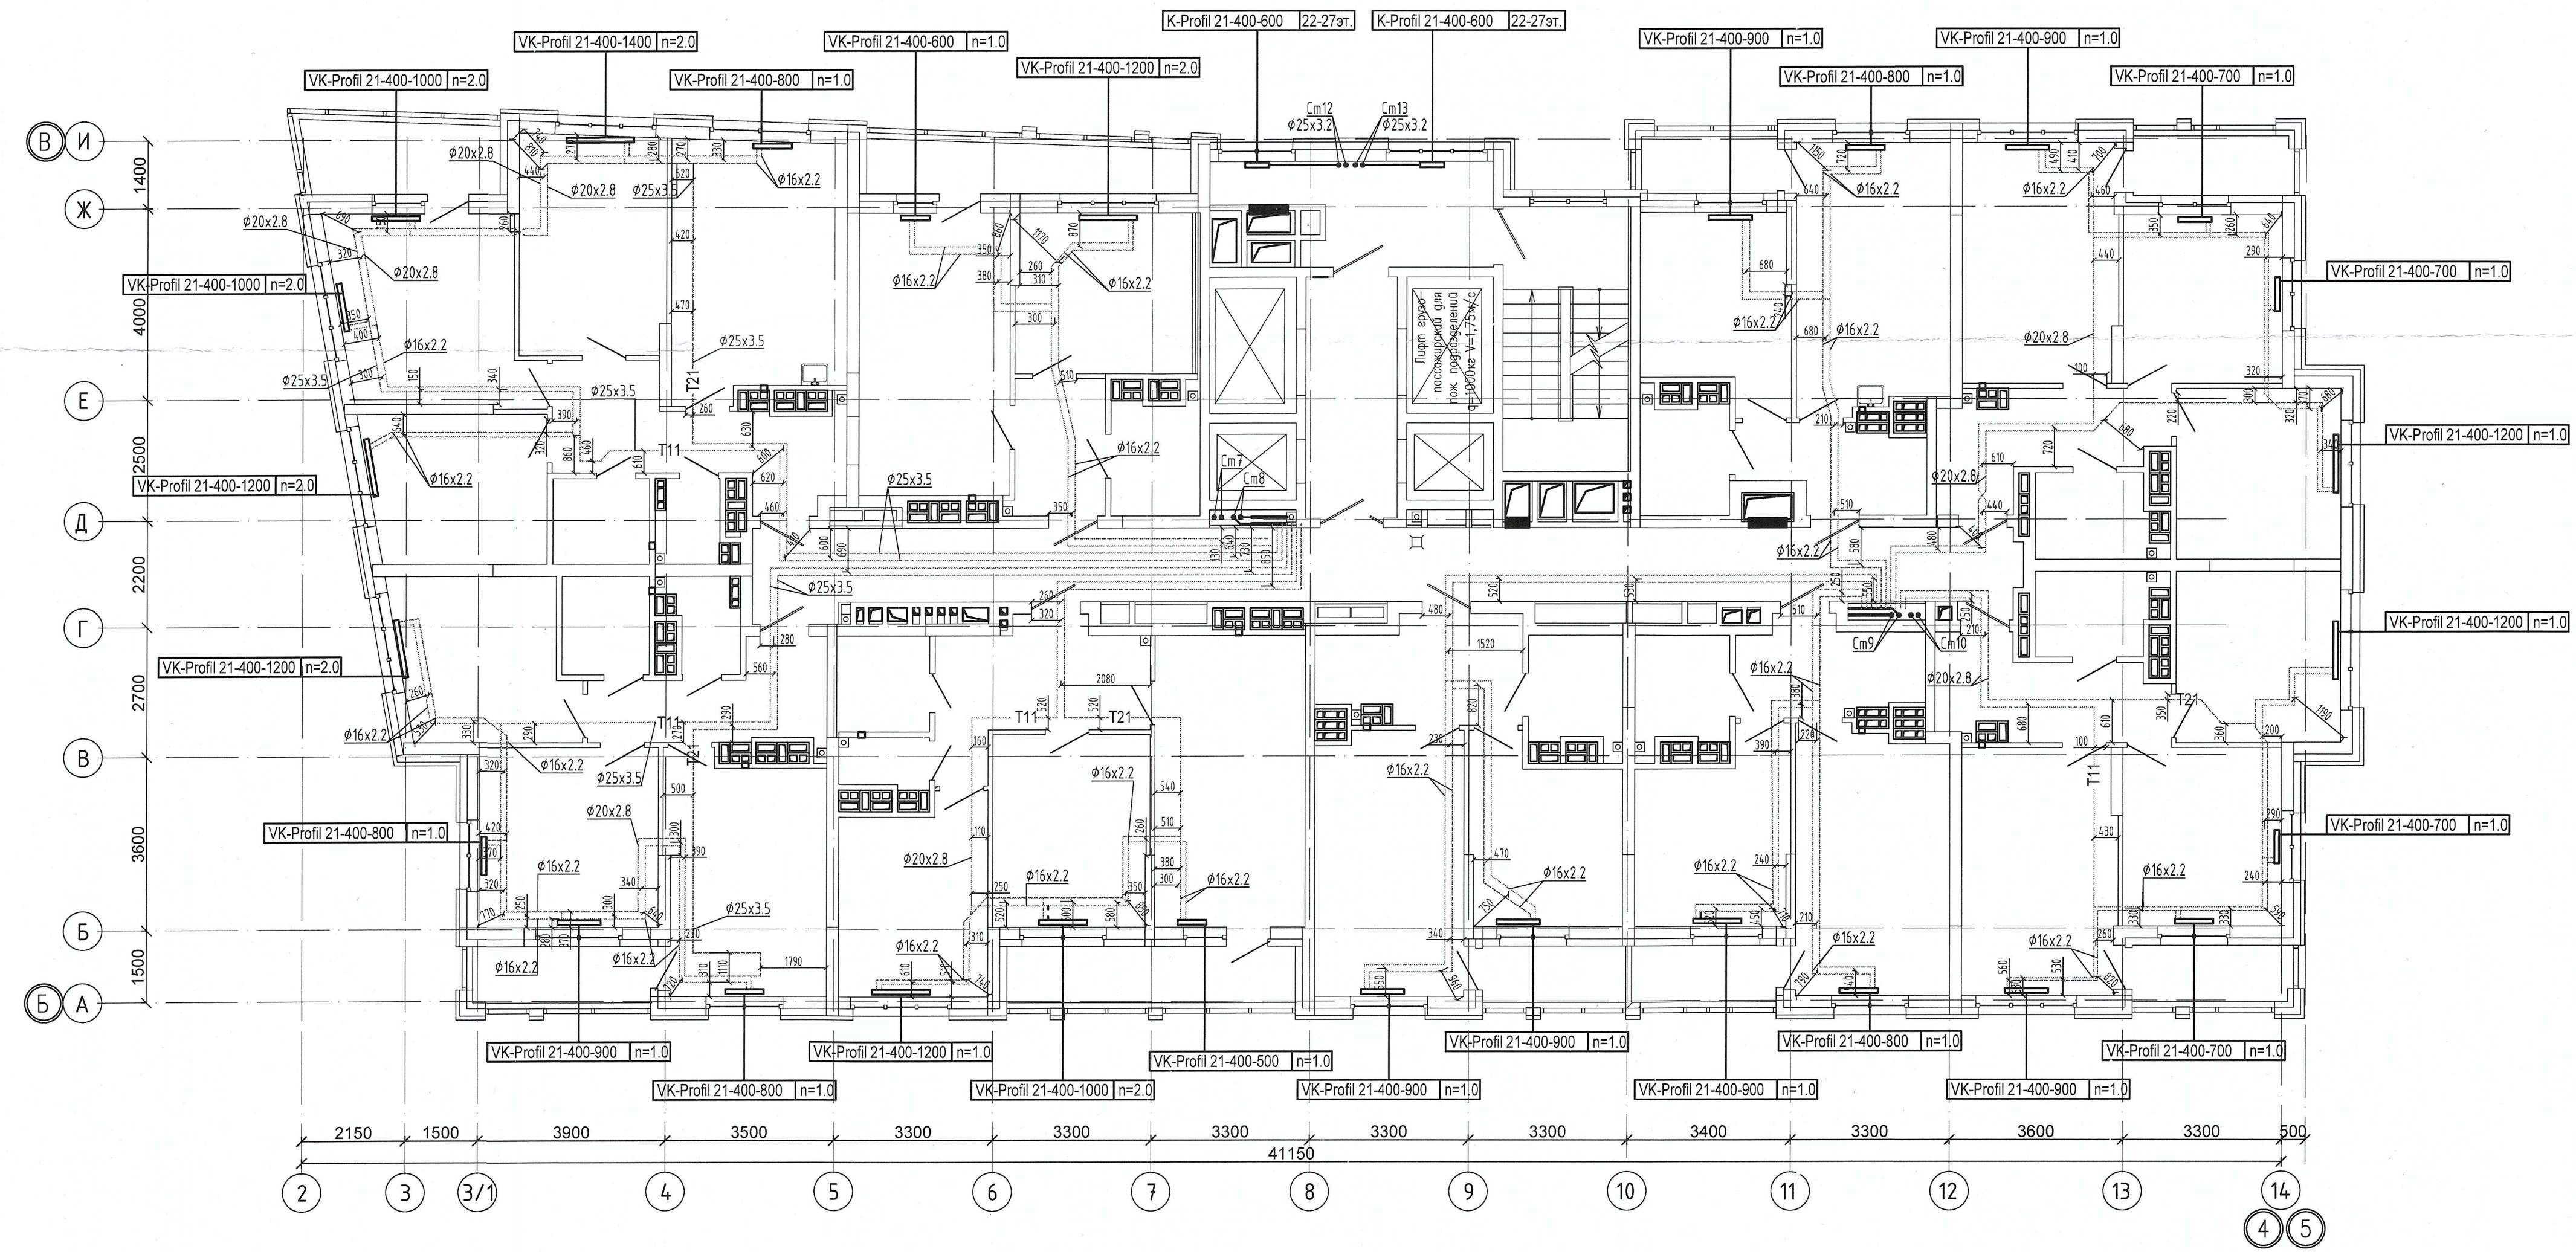


04-0420-025-ОВ.Исп				
«Жилой комплекс со встроенно - пристроенными помещениями общественного использования и надземной автостоянкой в границах улиц. Викулова - Начидиба Васильева - Каменщиков - Металлургов в Верх-Исетском районе города Екатеринбург»				
Изм.	Кол.ч.	Лист № док.	Подп.	Дата
Выполнил	Давидян М.Ю.			
Проверил				
Принял				
Второй этап строительства. Этап 2.2 Жилой дом №2. Секция 2Б			Стадия	Лист
Исполнительная схема прокладки сетей отопления. План 23-го этажа			И	23
			ООО МК «УралСантехСервис»	

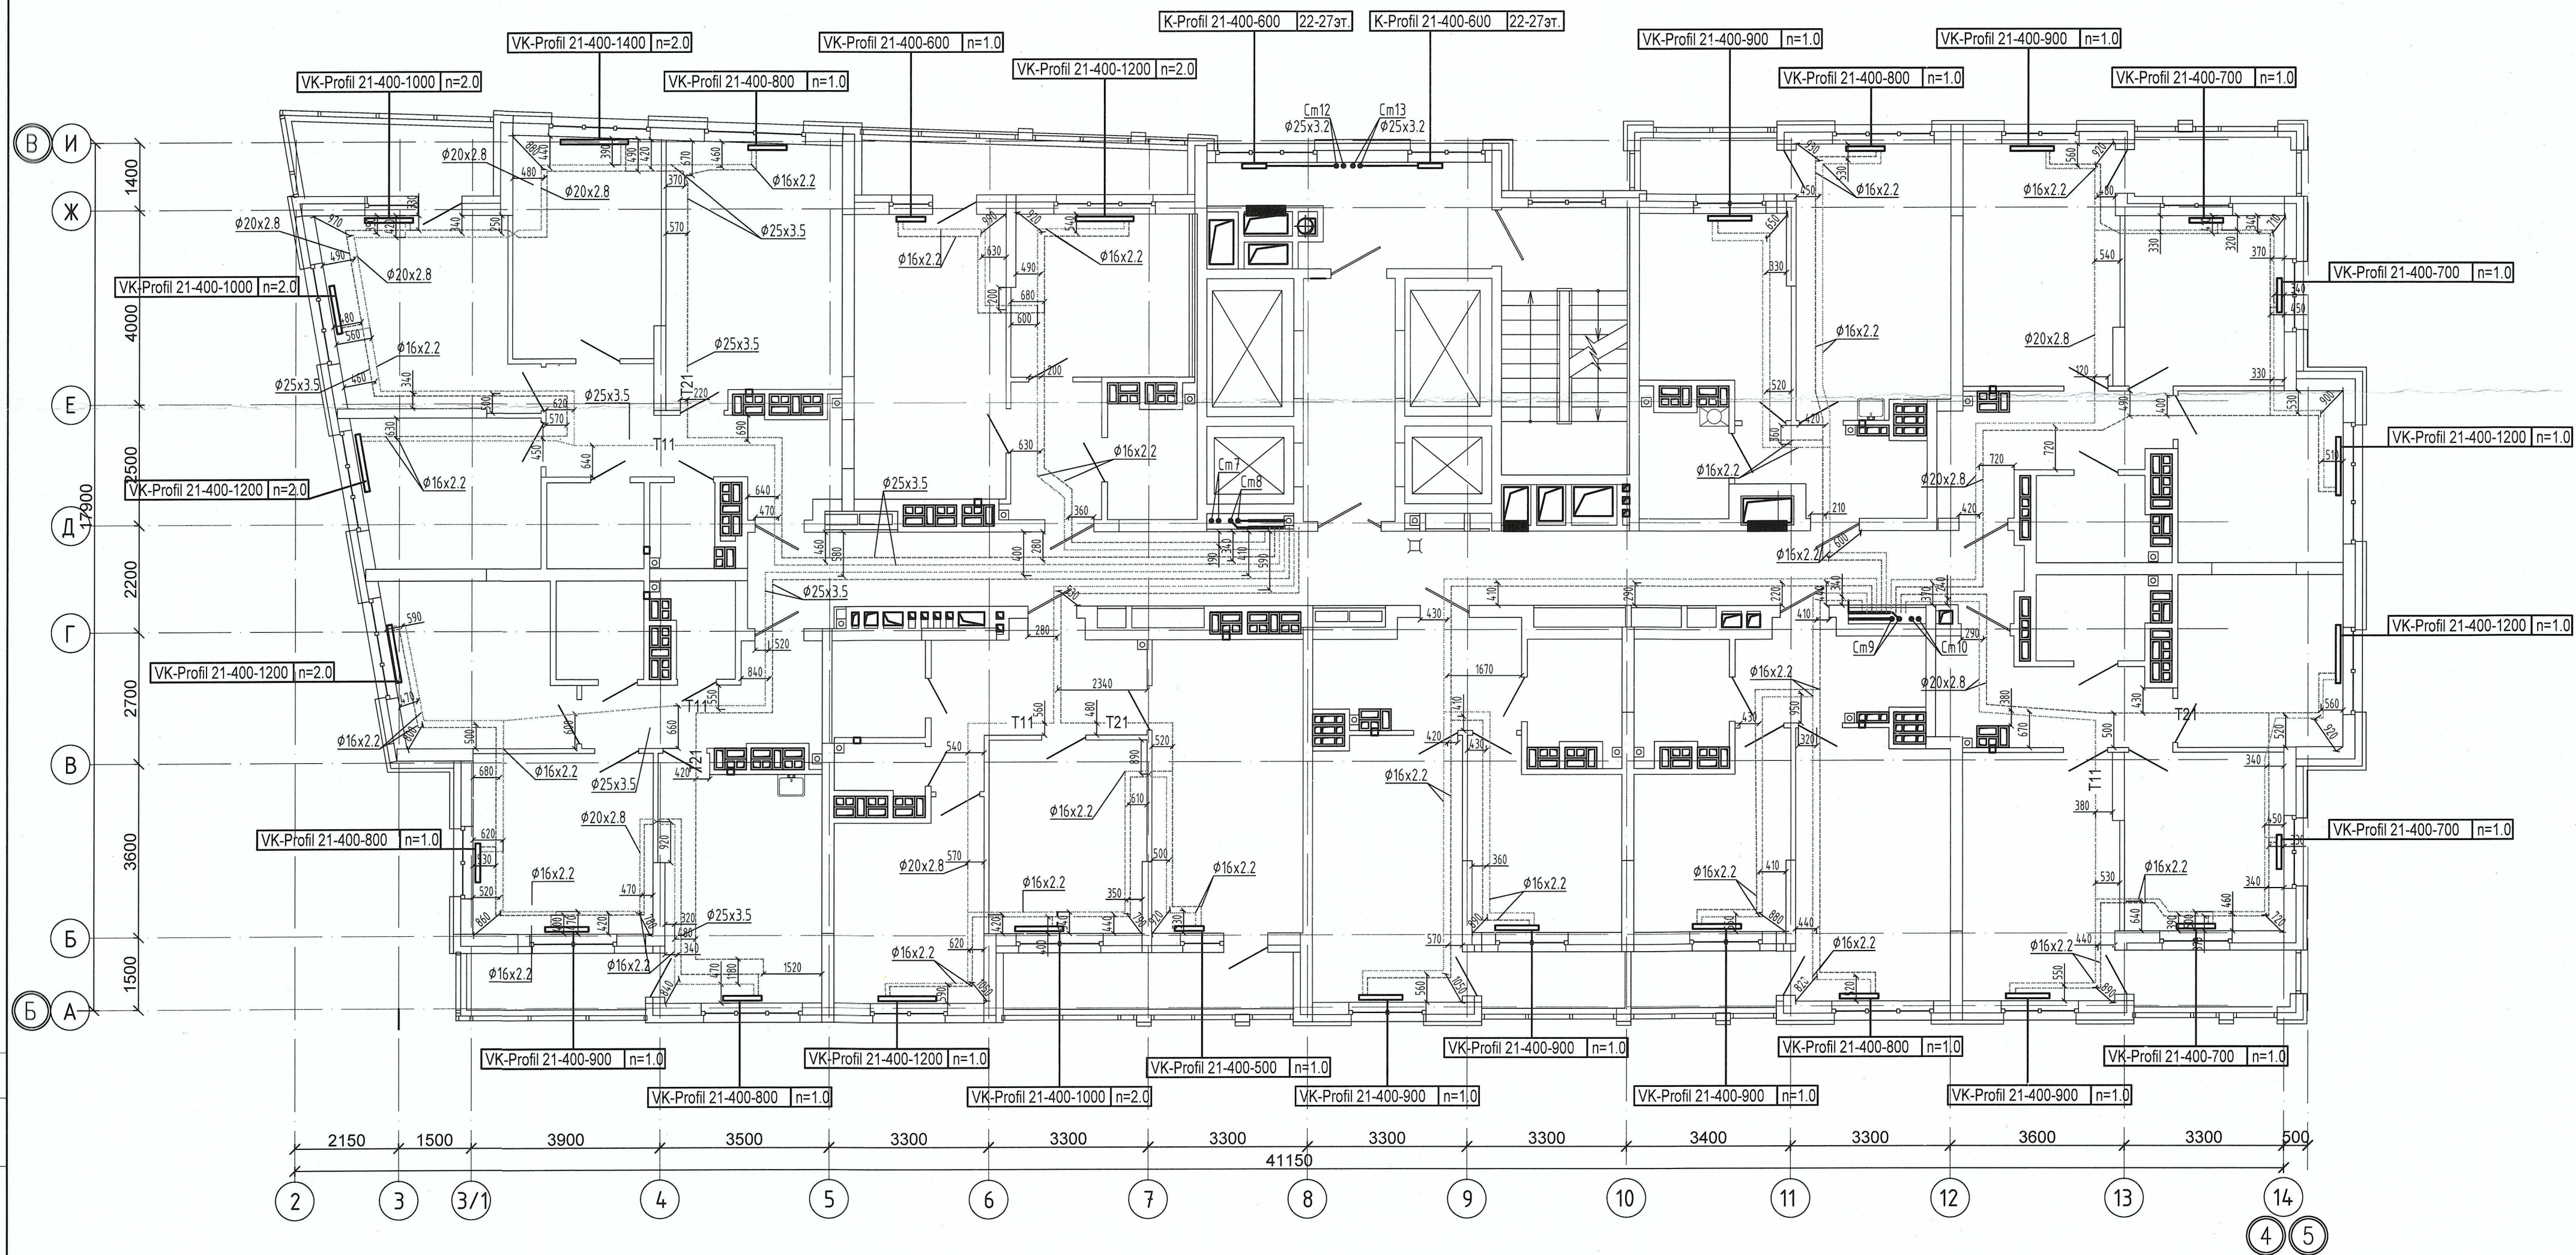


Примечание:
1. Запрещается производить строительные работы (сверление, штробление в полу) ближе 200мм от осей трубопровода.

						04-0420-025-ОВ.Исп		
						«Жилой комплекс со встроенно - пристроенными помещениями общественного использования и надземной автостоянкой в границах улиц Викулова - Начидиба Васильева - Каменщиков - Металлургов в Верх-Исетском районе города Екатеринбурга»		
Изм.	Кол.уч.	Лист	№ док.	Подп.	Дата	Второй этап строительства. Этап 2.2	Стадия	Лист
Выполнил	Давидян М.Ю.					Жилой дом N2. Секция 2Б	И	24
Проверил						Исполнительная схема прокладки сетей	ООО МК «УралСантехСервис»	
Принял						отопления.План 24-го этажа		

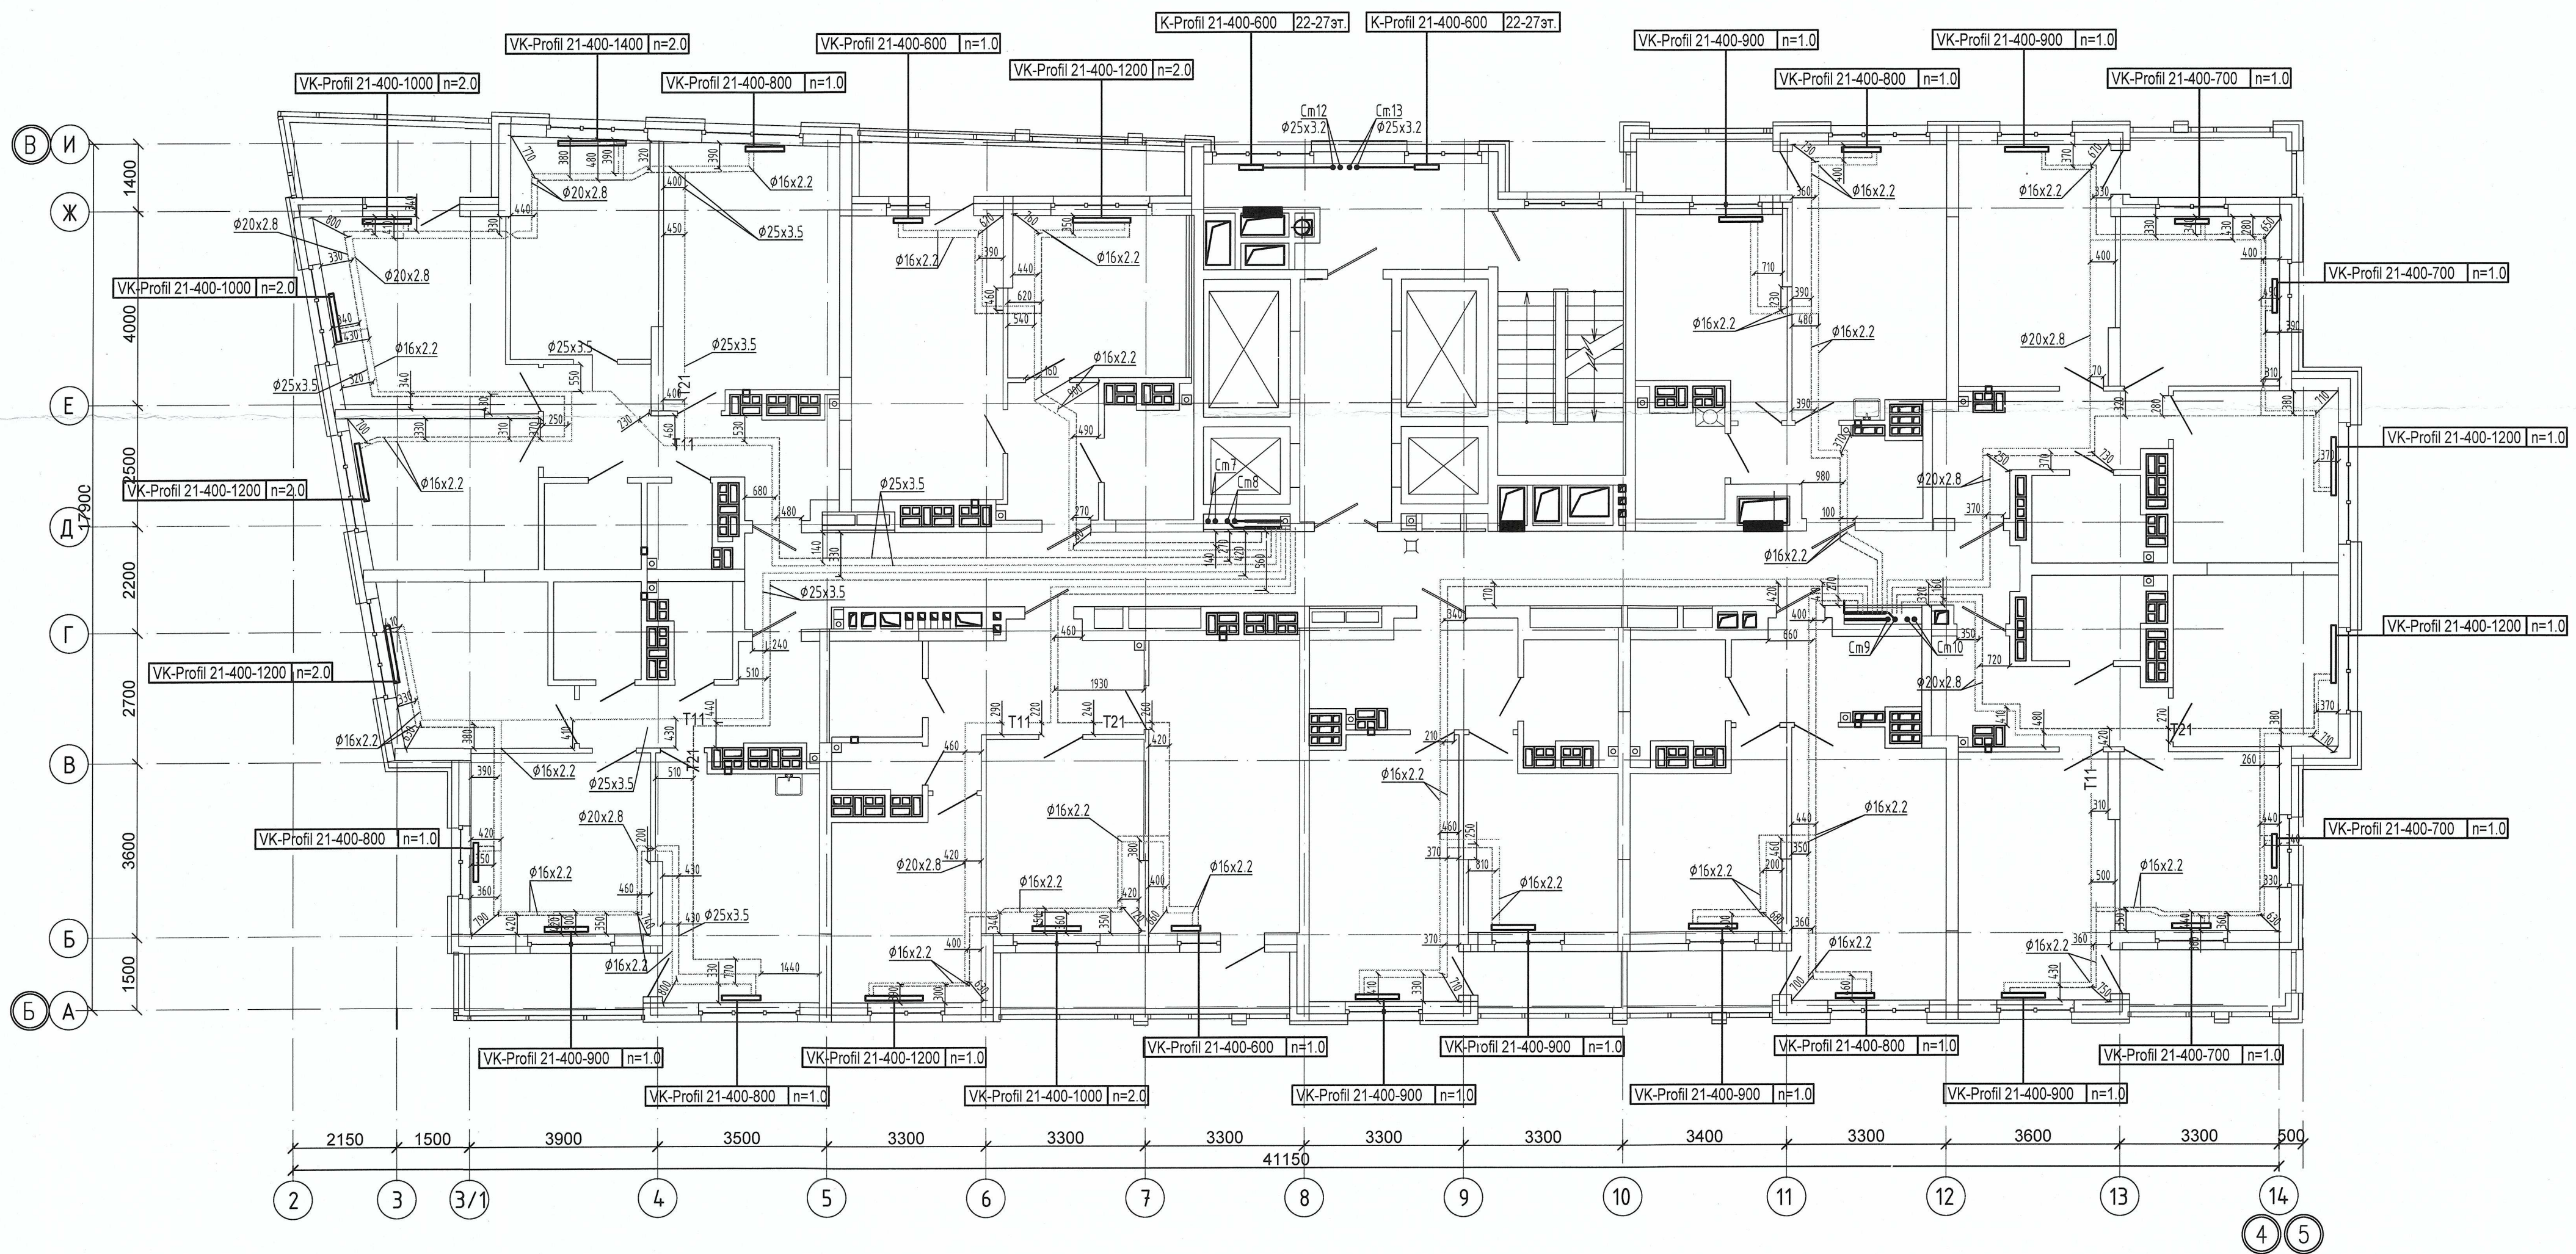


Примечание :
1. Запрещается производить строительные работы (сверление, штробление в полу) ближе 200мм от осей трубопровода.

					04-0420-025-ОВ.Исп		
					«Жилой комплекс со встроенно – пристроенными помещениями общественного использования и надземной автостоянкой в границах улиц Выходова – Начдива Васильева –Каменщиков – Металлургов в Верх-Исетском районе города Екатеринбурга»		
Изм.	Кол.ч.	Лист	№ док.	Подп.	Дата	Второй этап строительства. Этап 2.2	Стация
Выполнил	Давидян М.Ю.					Жилой дом №2. Секция 2Б	И
Проверил							25
Принял						Исполнительная схема прокладки сетей отопления.План 25-го этажа	000 МК «УралСантехСервис»
					Копировать		

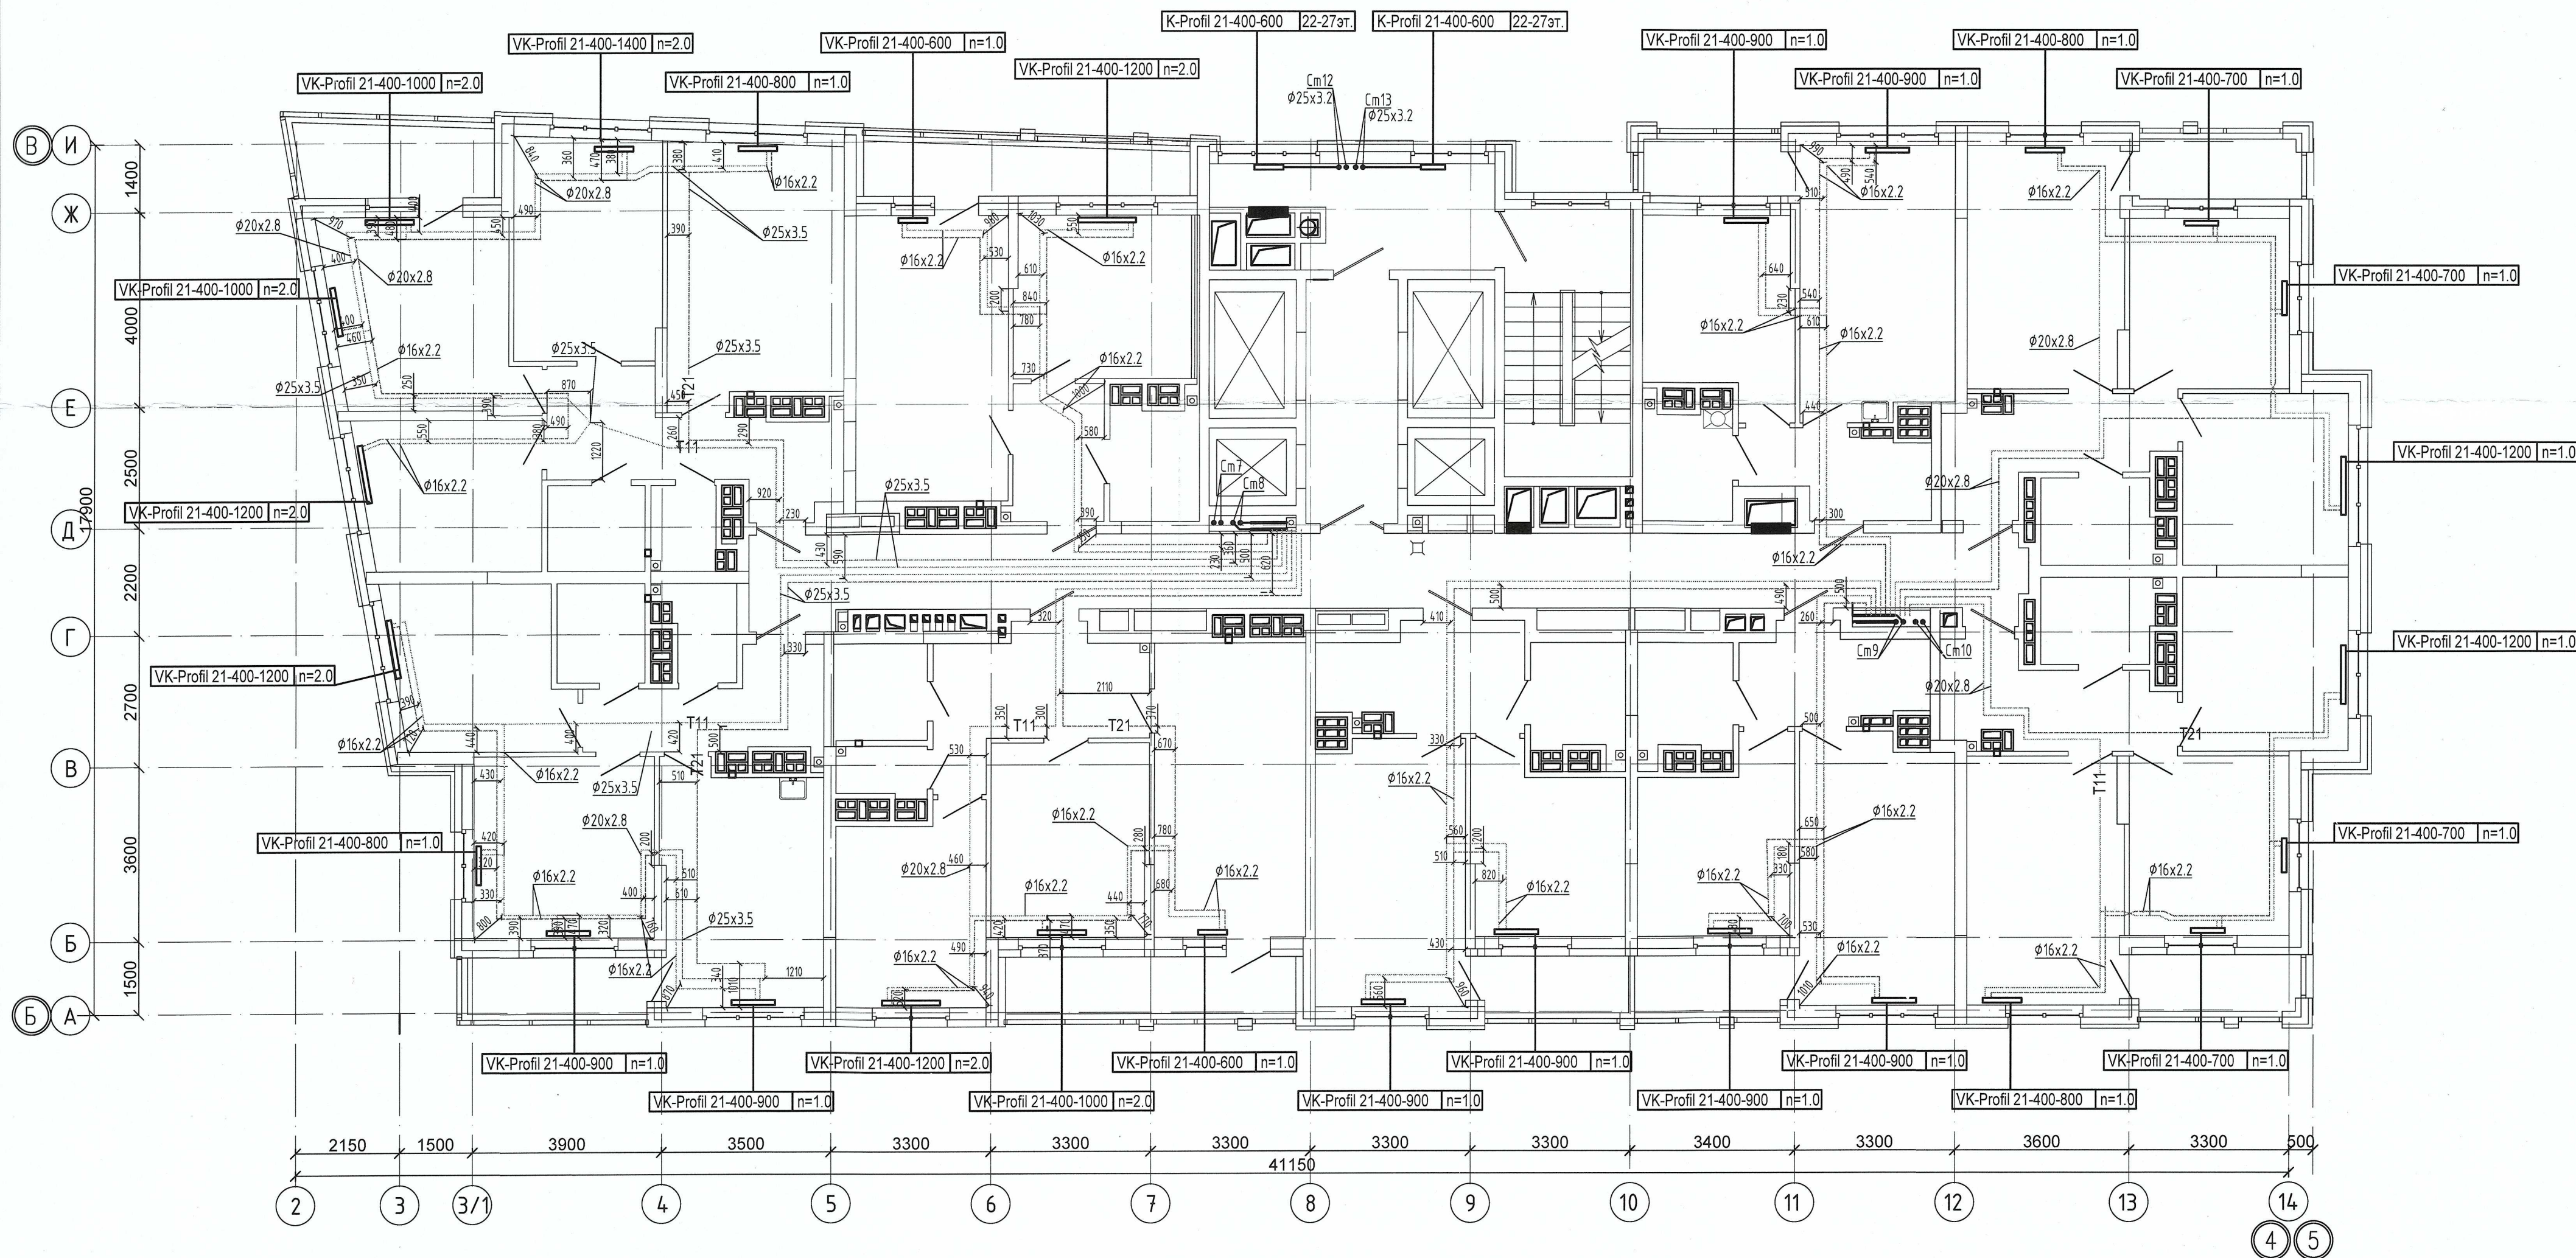


Примечание:
1. Запрещается производить строительные работы (сверление, штробление в полу) ближе 200мм от осей трубопровода.

						04-0420-025-ОВ.Исп		
						«Жилой комплекс со встроенно - пристроенными помещениями общественного использования и надземной автостоянкой в границах улиц Вуколова - Начдива Васильева - Каменщиков - Металлургов в Верх-Исетском районе города Екатеринбурга»		
Изм.	Кол.уч.	Лист	№ док.	Подп.	Дата	Второй этап строительства. Этап 2.2 Жилой дом №2. Секция 2Б	Стадия	Лист
Выполнил	Давидян М.Ю.						И	26
Проверил								
Принял						Исполнительная схема прокладки сетей отопления.План 26-го этажа	000 МК «УралСантехСервис»	

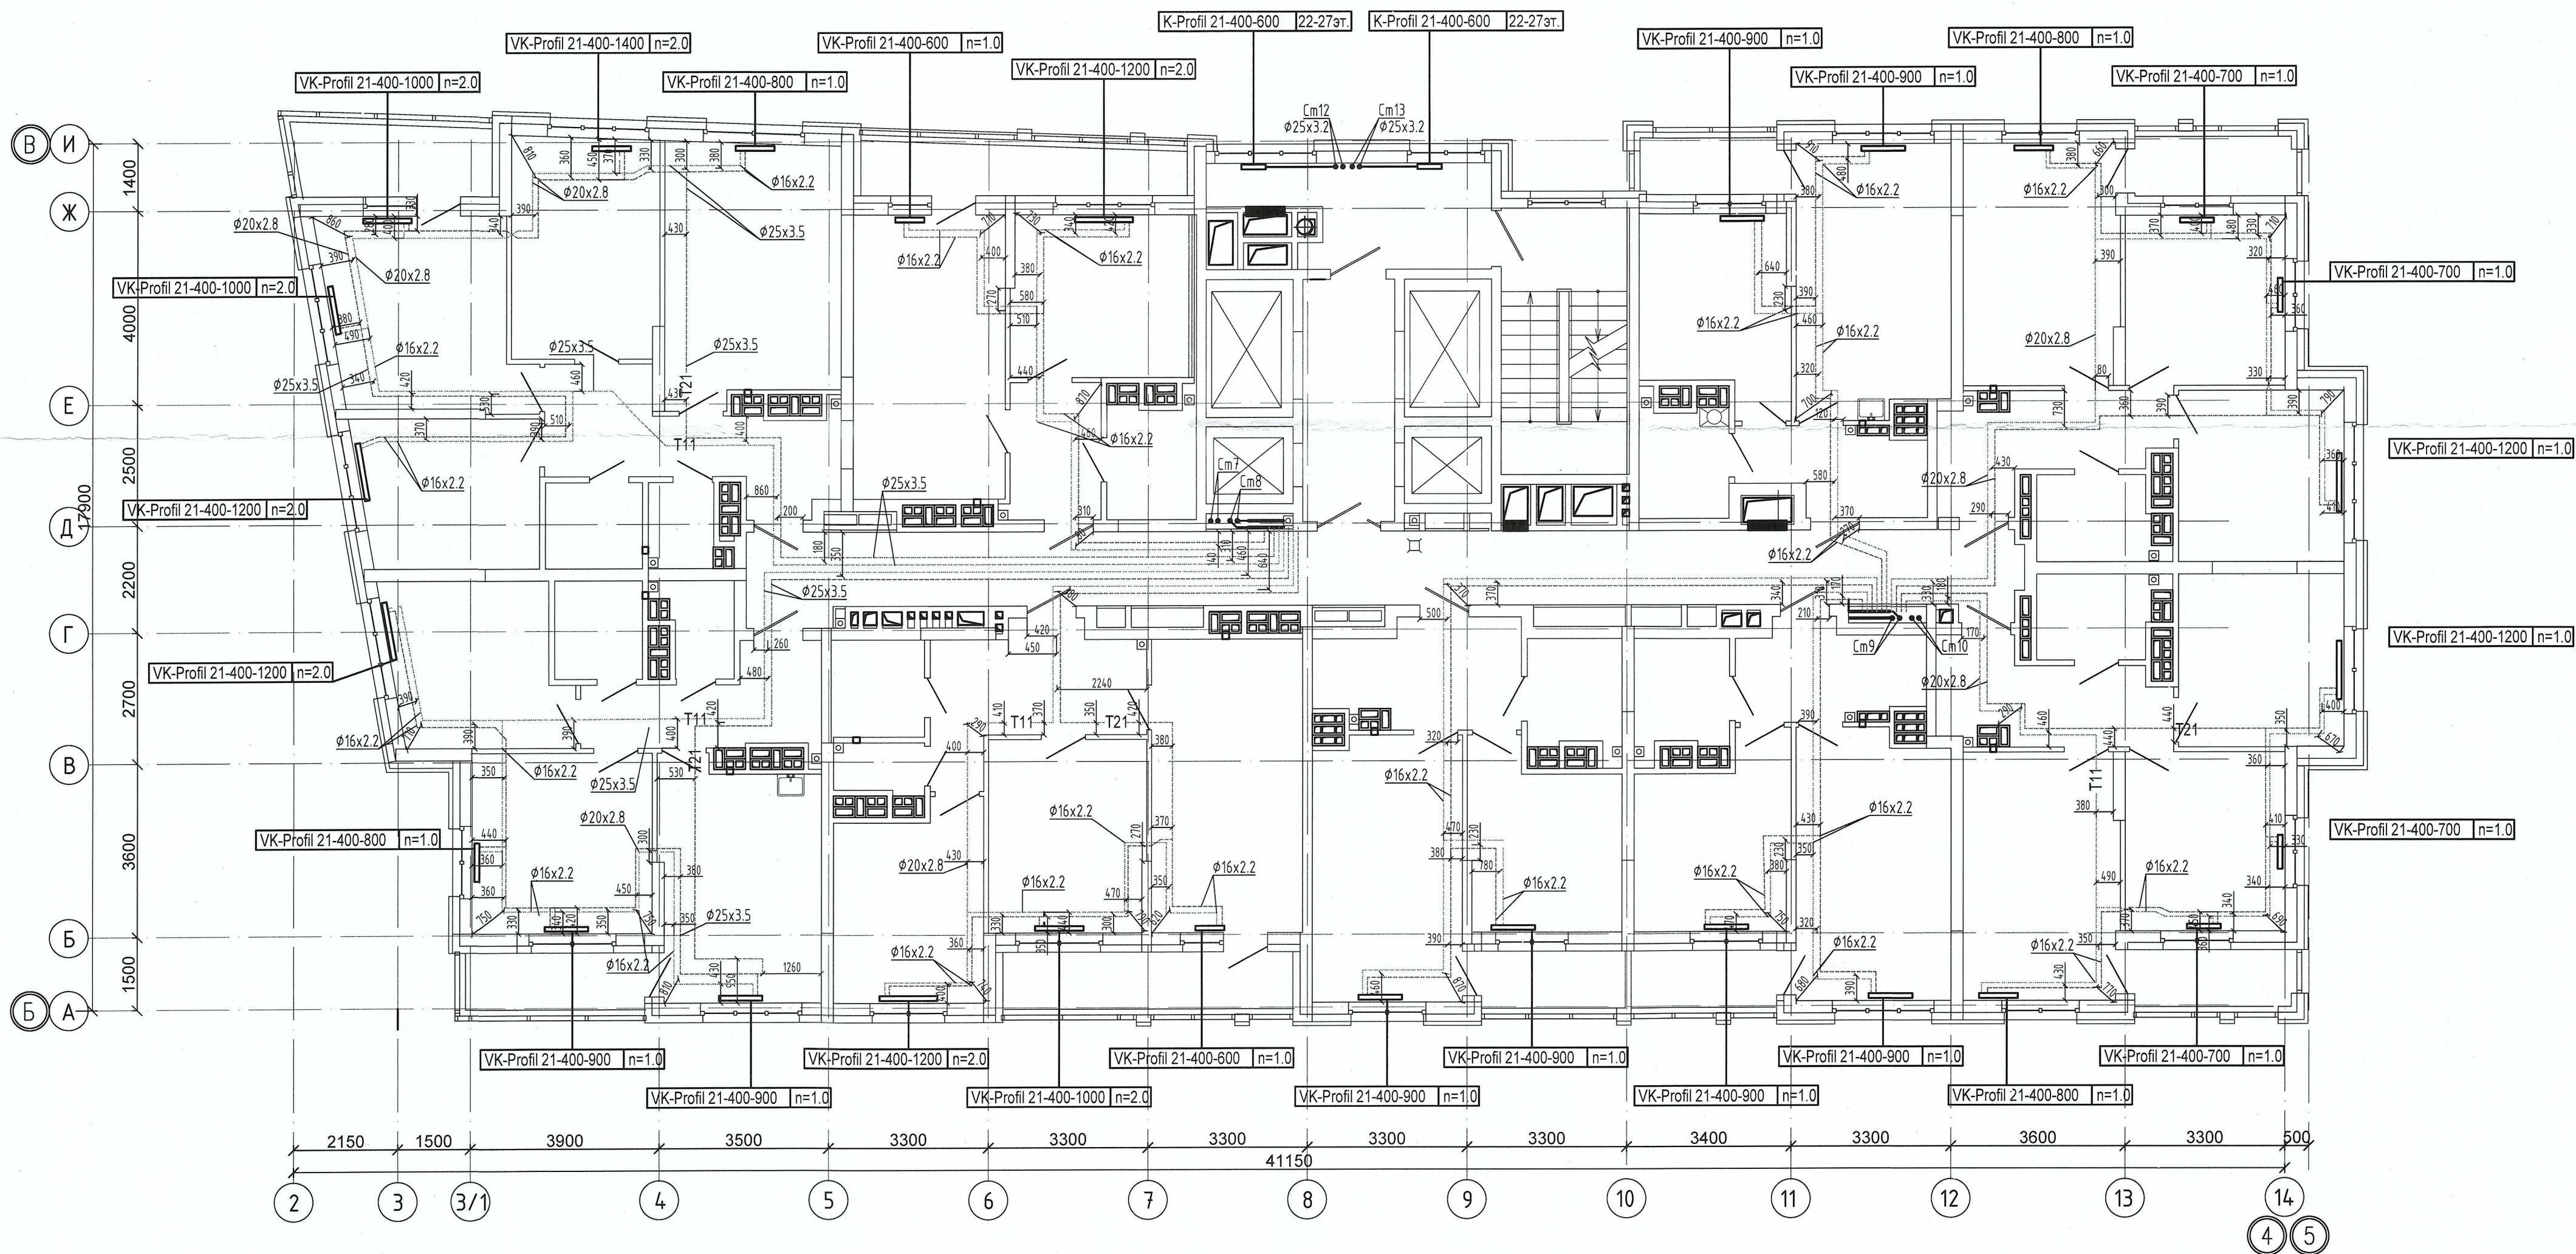


Примечание :
1. Запрещается производить строительные работы (сверление, штробление в полу) ближе 200мм от осей трубопровода.

04-0420-025-ОВ.Исн				
«Жилой комплекс со встроенно - пристроенными помещениями общественного использования и надземной автостоянкой в границах улиц Викулова - Начудина Васильева - Каменщиков - Металлургов в Верх - Исетском районе города Екатеринбурга»				
Изм.	Кол.ч.	Лист	№ док.	Подп.
Выполнил	Давидян М.Ю.			
Проверил				
Принял				
Второй этап строительства. Этап 2.2 Жилой дом №2. Секция 2Б				Стадия
Исполнительная схема прокладки сетей отопления.План 27-го этажа				Лист
				Листов
				И
				27
				000 МК «УралСантехСервис»

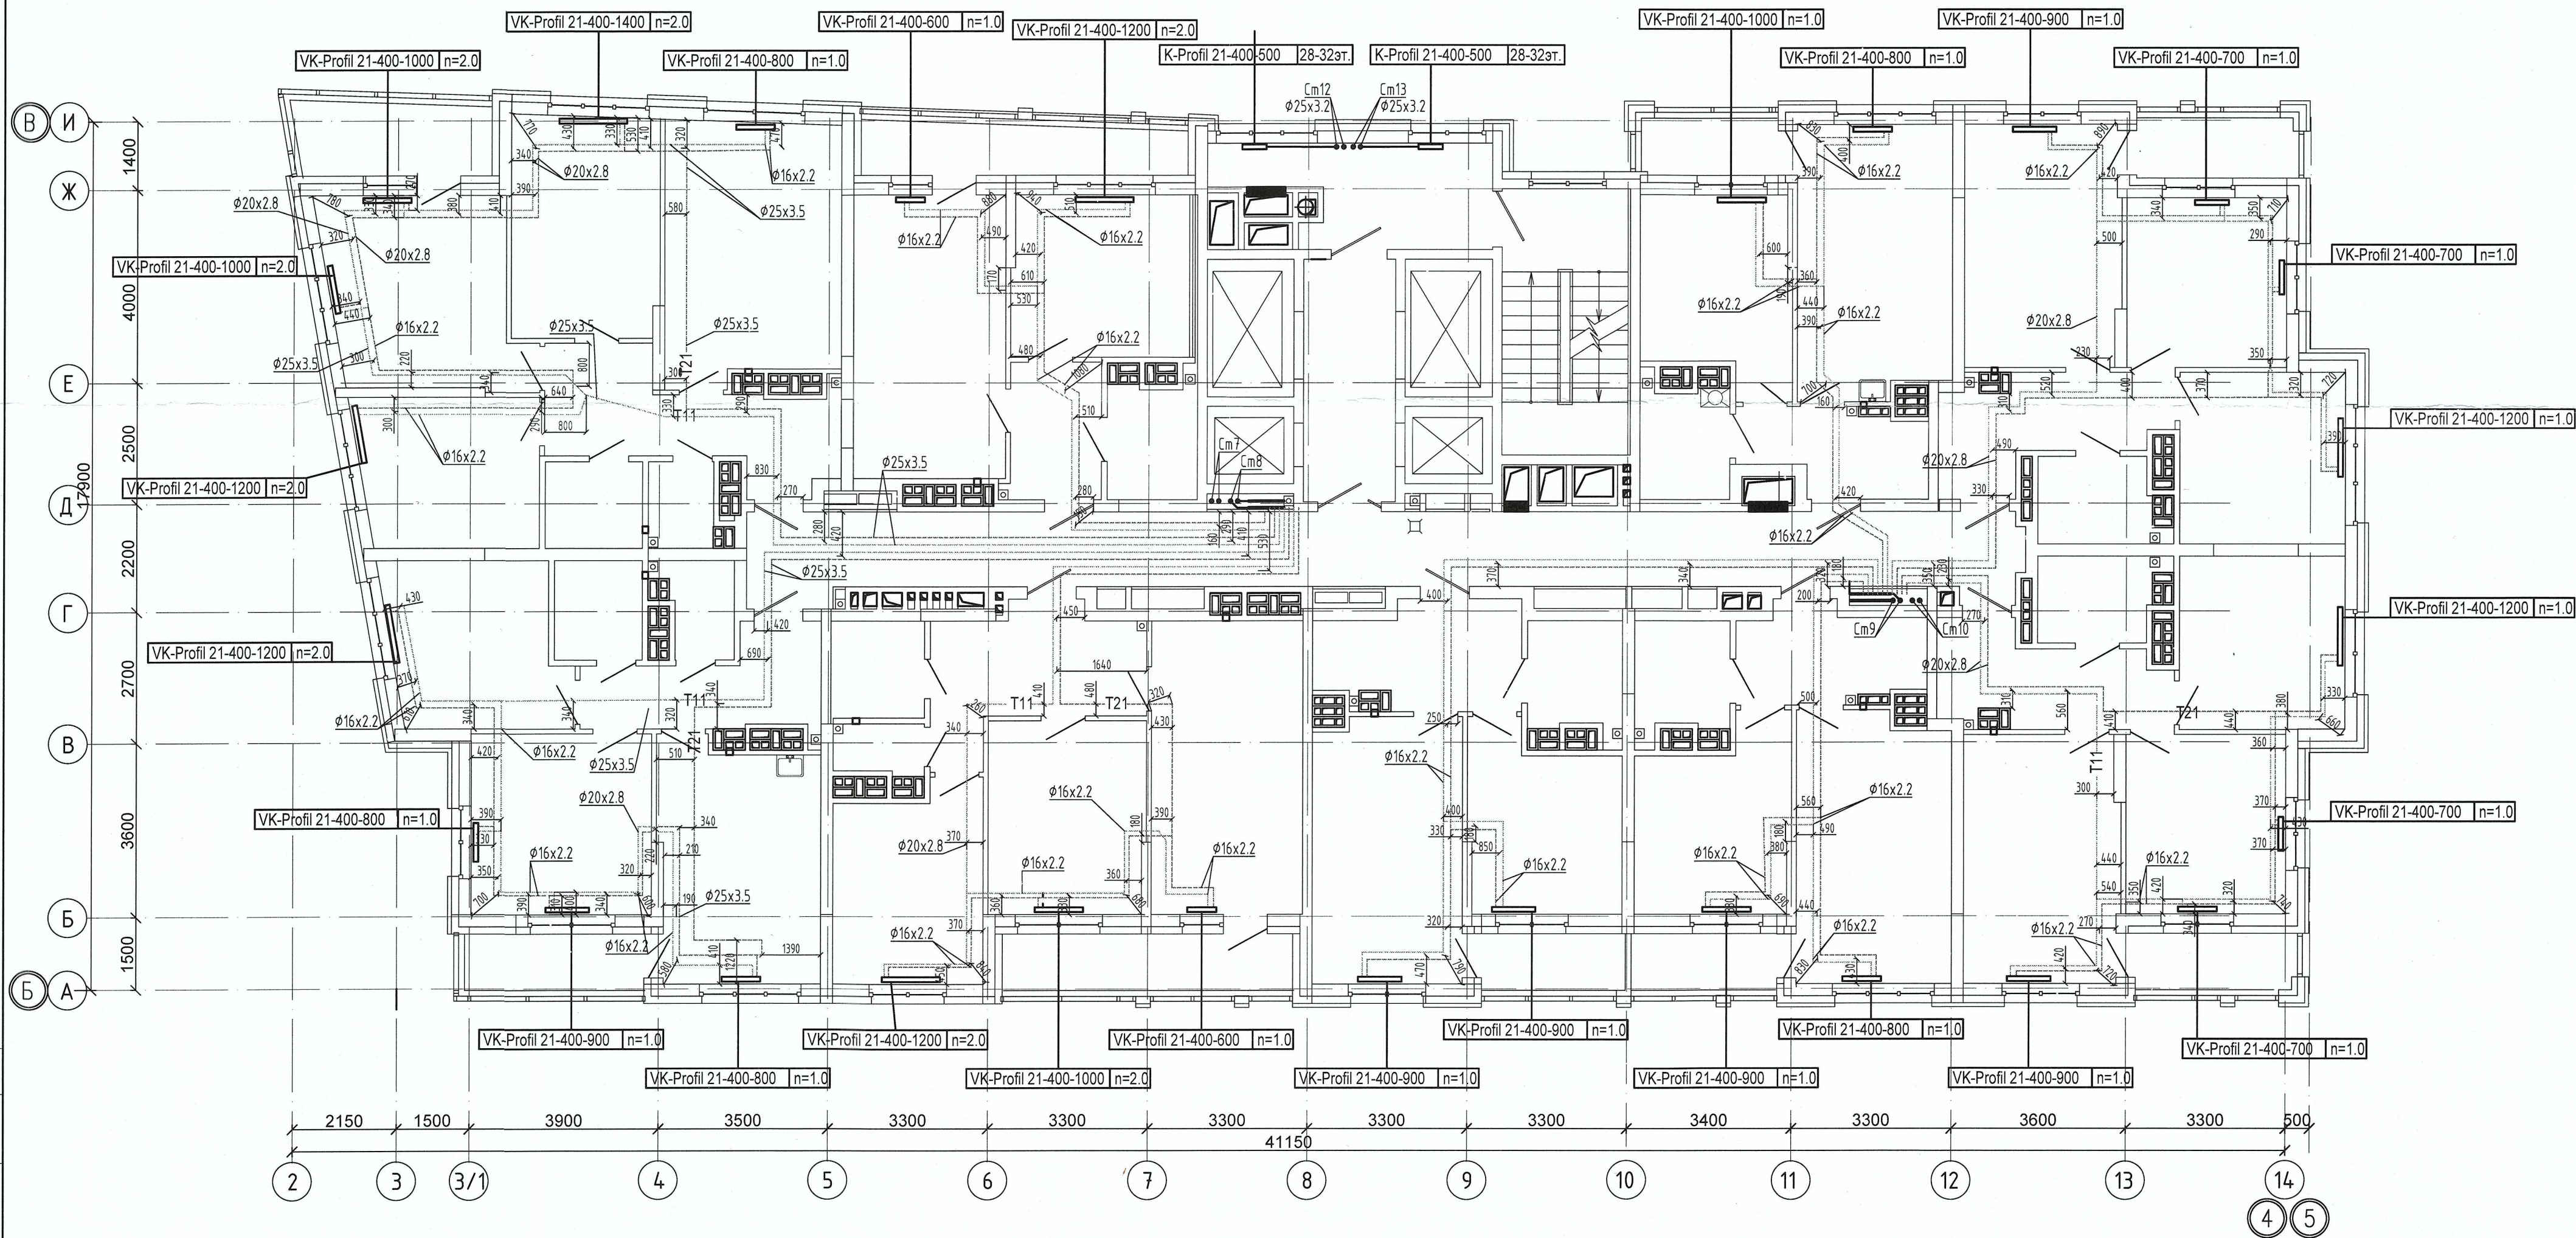

Примечание:
1. Запрещается производить строительные работы (сверление, штробление в полу) ближе 200мм от осей трубопровода.

04-0420-025-0В.Исн					
«Жилой комплекс со встроенно - пристроенными помещениями общественного использования и надземной автостоянкой в границах улиц Викулова - Начдива Васильева - Каменщиков - Металлургов в Верх - Исетском районе города Екатеринбурга»					
Изм.	Кол.ч.	Лист № док.	Подп.	Дата	Второй этап строительства. Этап 2.2
Выполнил	Давидян М.Ю.				Жилой дом №2. Секция 2Б
Проверил					
Принял					
Исполнительная схема прокладки сетей отопления. План 29-го этажа					000 МК «УралСантехСервис»

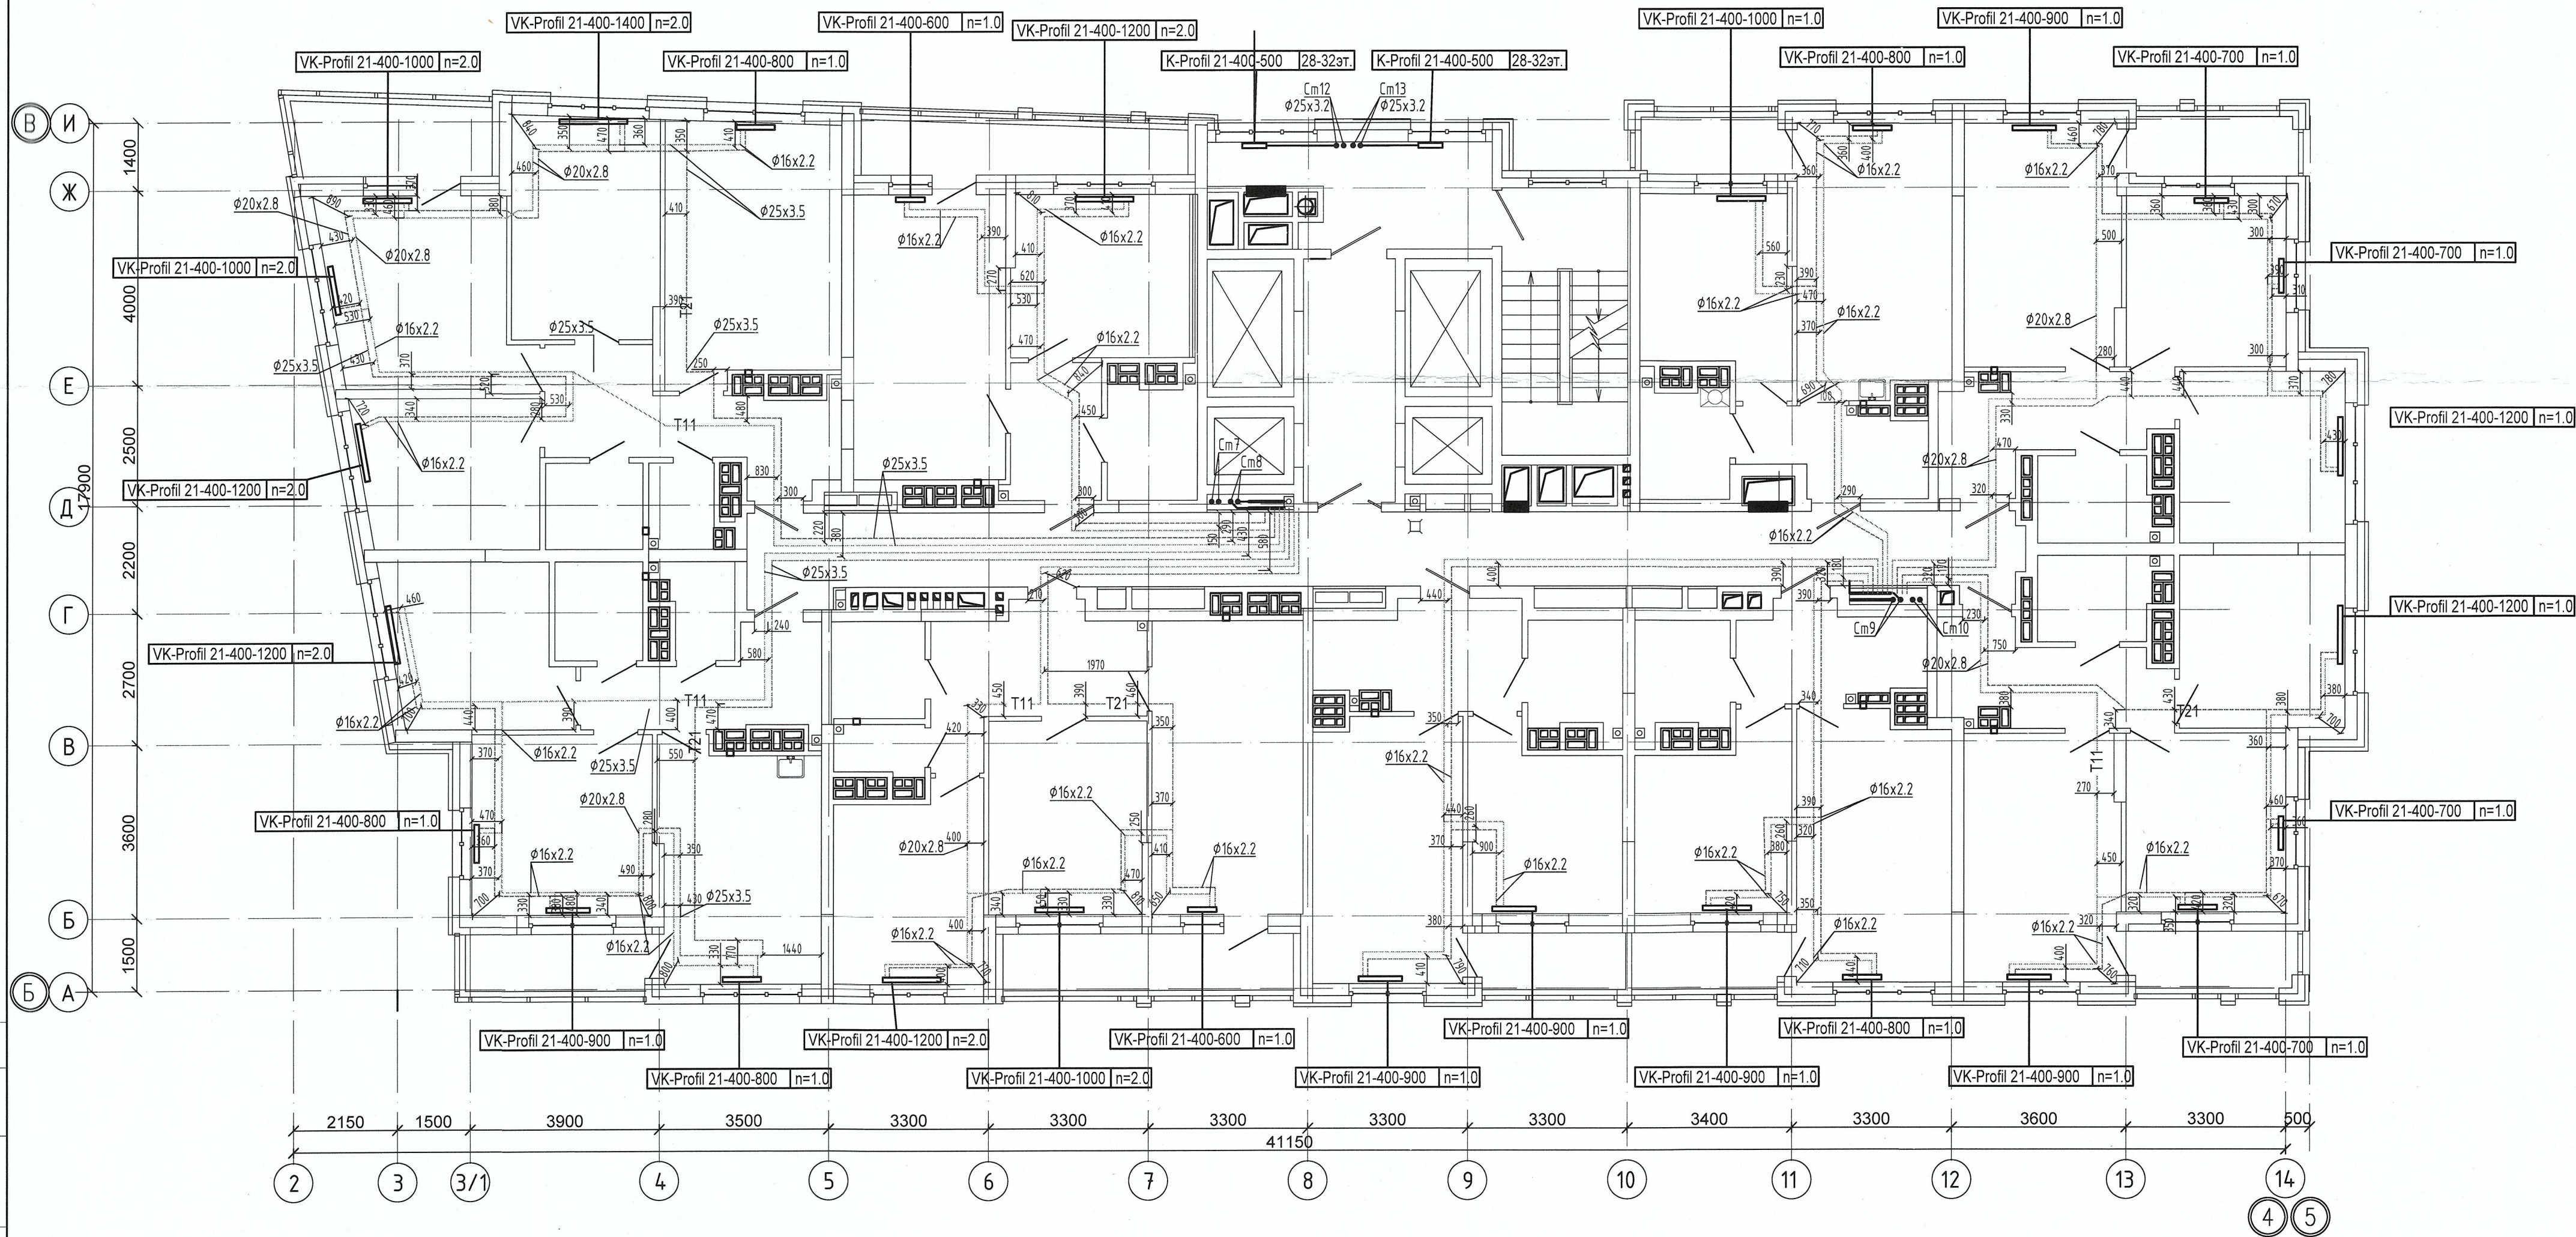


Примечание:
1. Запрещается производить строительные работы (сверление, штробление в полу) ближе 200мм от осей трубопровода.

04-0420-025-ОВ.Исп				
«Жилой комплекс со встроенно - пристроенными помещениями общественного использования и надземной автостоянкой в границах улиц Выхлодова - Начдиба Васильева -Каменщиков - Металлургов в Верх-Исетском районе города Екатеринбурга»				
Изм.	Кол.уч.	Лист № док.	Подп.	Дата
Выполнил	Давидян М.Ю.			
Проверил				
Принял				
Второй этап строительства. Этап 2.2 Жилой дом N2. Секция 2Б			Стадия	Лист
Исполнительная схема прокладки сетей отопления.План 30-го этажа			И	30
			000 МК «УралСантехСервис»	

Копировать

Формат А3

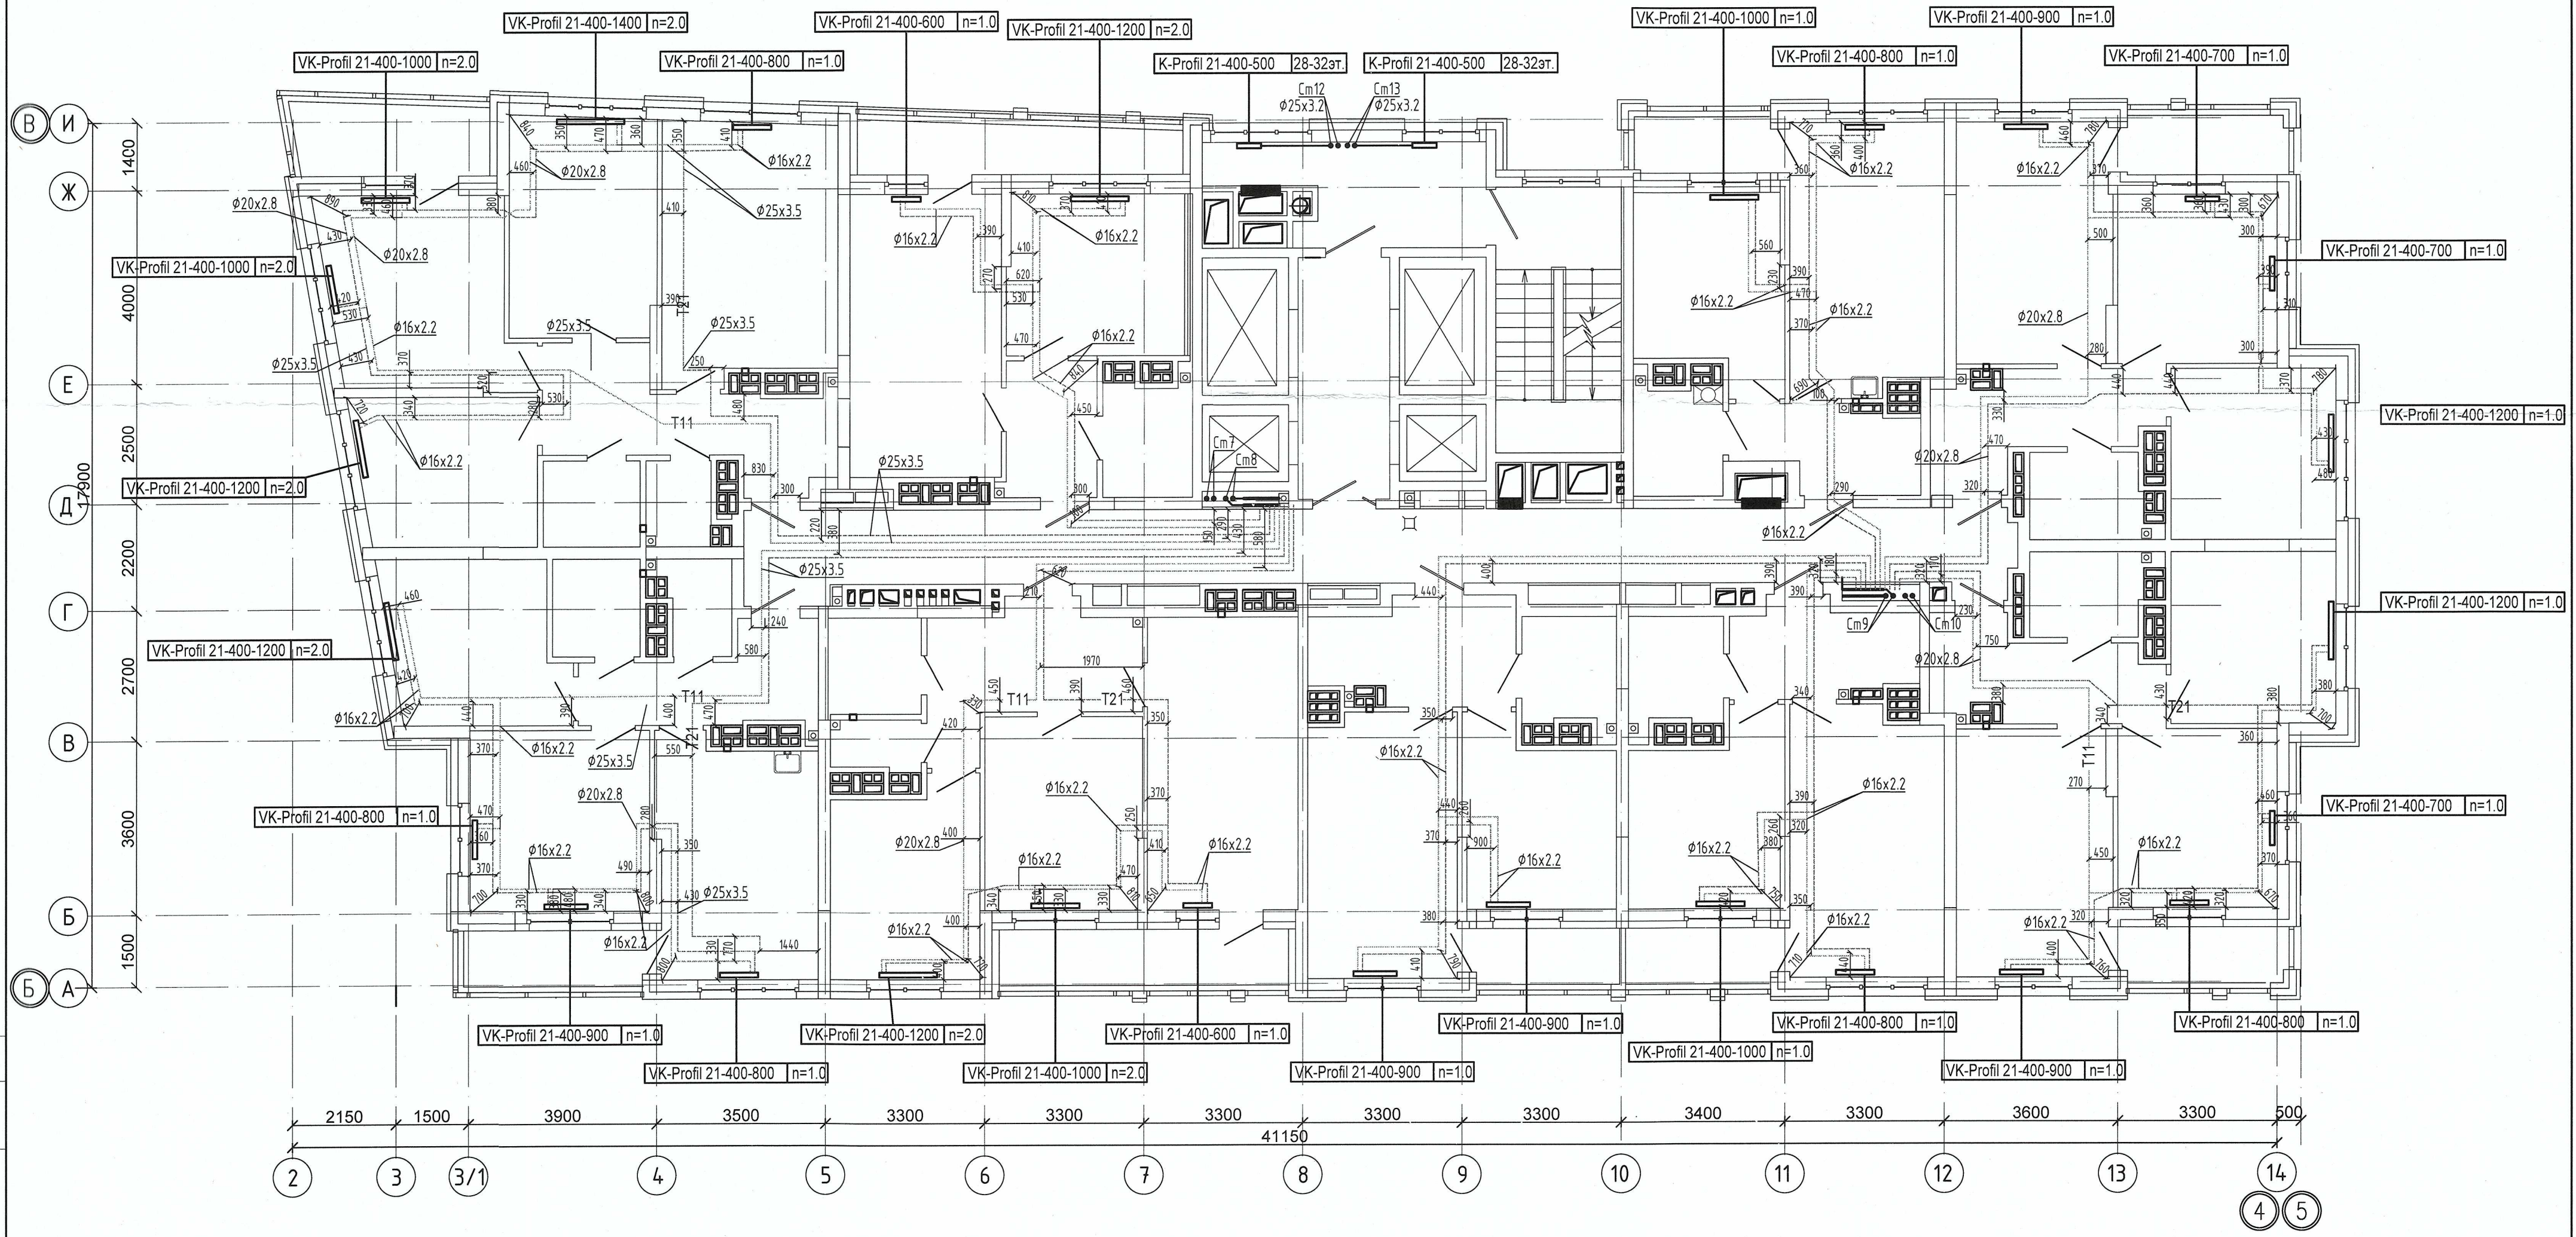

Согласовано

Изм. №	№ подл.	Подп. и дата	Взам. инв. №

Примечание :
1. Запрещается производить строительные работы (сверление, штробление в полу) ближе 200мм от осей трубопровода.

04-0420-025-ОВ.Исп				
«Жилой комплекс со встроенно - пристроенными помещениями общественного использования и надземной автостоянкой в границах улиц Викулова - Начудина Васильева - Каменщиков - Металлургов в Верх-Исетском районе города Екатеринбурга»				
Изм.	Кол.уч.	Лист № док.	Подп.	Дата
Выполнил	Давидян М.Ю.			
Проверил				
Принял				
Второй этап строительства. Этап 2.2 Жилой дом №2. Секция 2Б			Стадия	Лист
Исполнительная схема прокладки сетей отопления. План 31-го этажа			И	31
			ООО МК «УралСантехСервис»	


Коринкова

Формат А2

Согласовано

Инв. № подл. Подп. и дата Взам. инв. №

Примечание :
1. Запрещается производить строительные работы (сверление, штробление в полу) ближе 200мм от осей трубопровода.

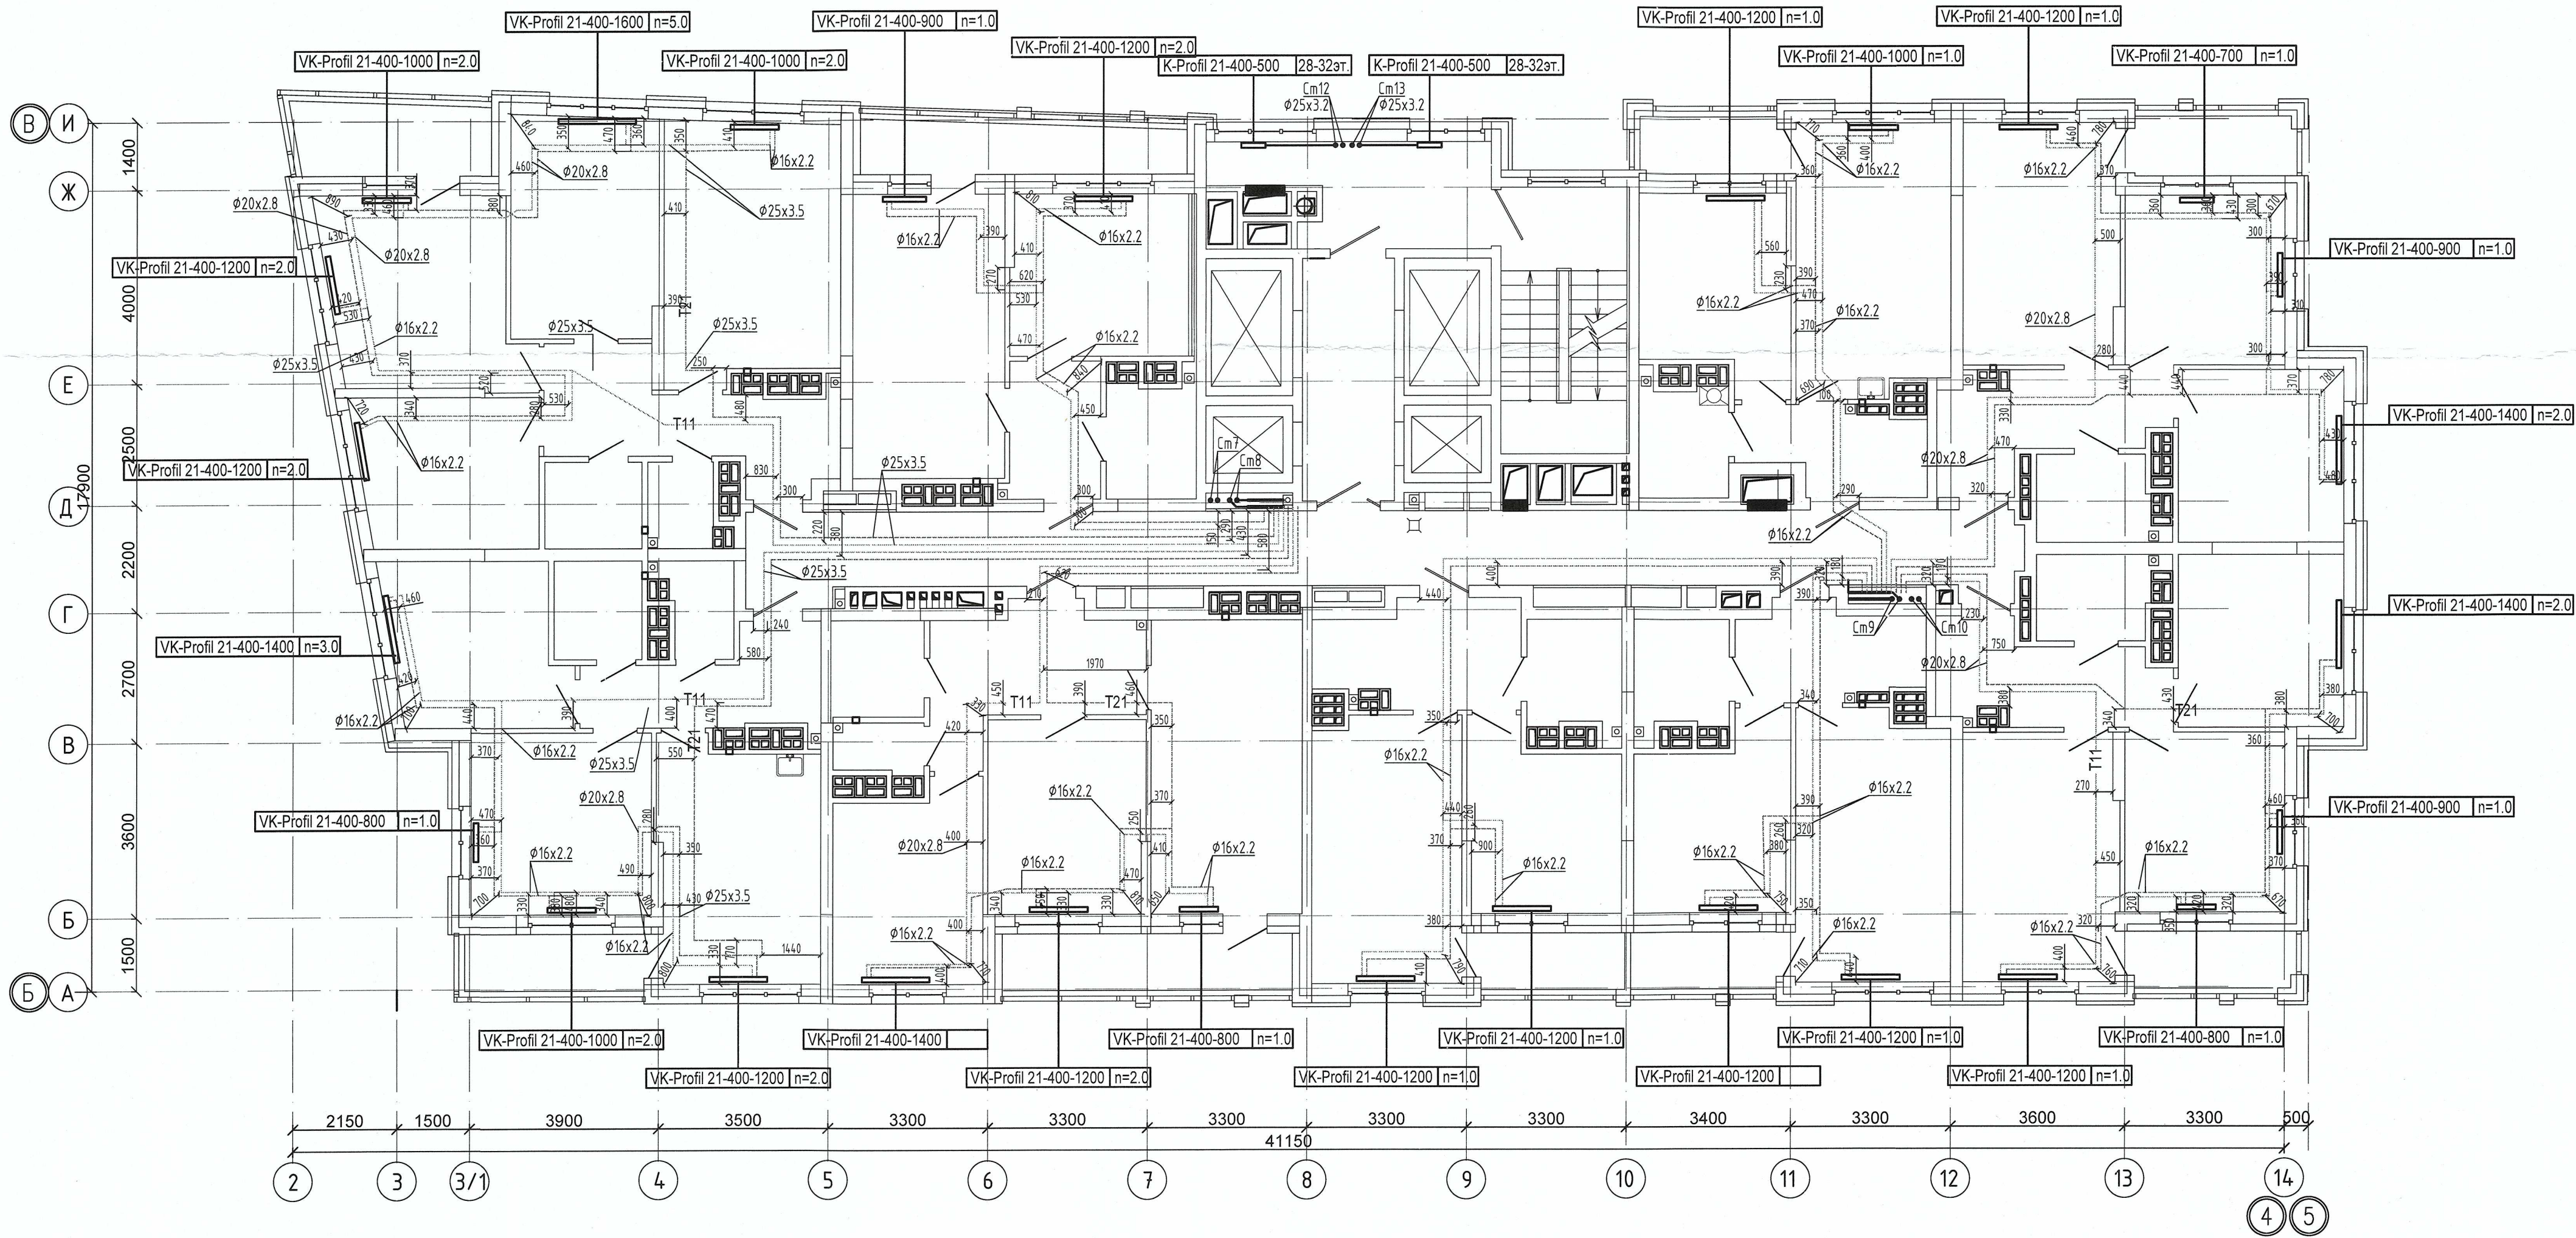

04-0420-025-ОВ.Исп					
«Жилой комплекс со встроенно - пристроенными помещениями общественного использования и надземной автостоянкой в границах улиц. Викулова - Начдива Васильева - Каменщиков - Металлургов в Верх-Исетском районе города Екатеринбурга»					
Изм.	Кол.ч.	Лист	№ док.	Подп.	Дата
Выполнил	Давидян М.Ю.				
Проверил					
Принял					
Второй этап строительства. Этап 2.2 Жилой дом №2. Секция 2Б				Стадия	Лист
Исполнительная схема прокладки сетей отопления.План 32-го этажа				И	32
				ООО МК «УралСантехСервис»	