


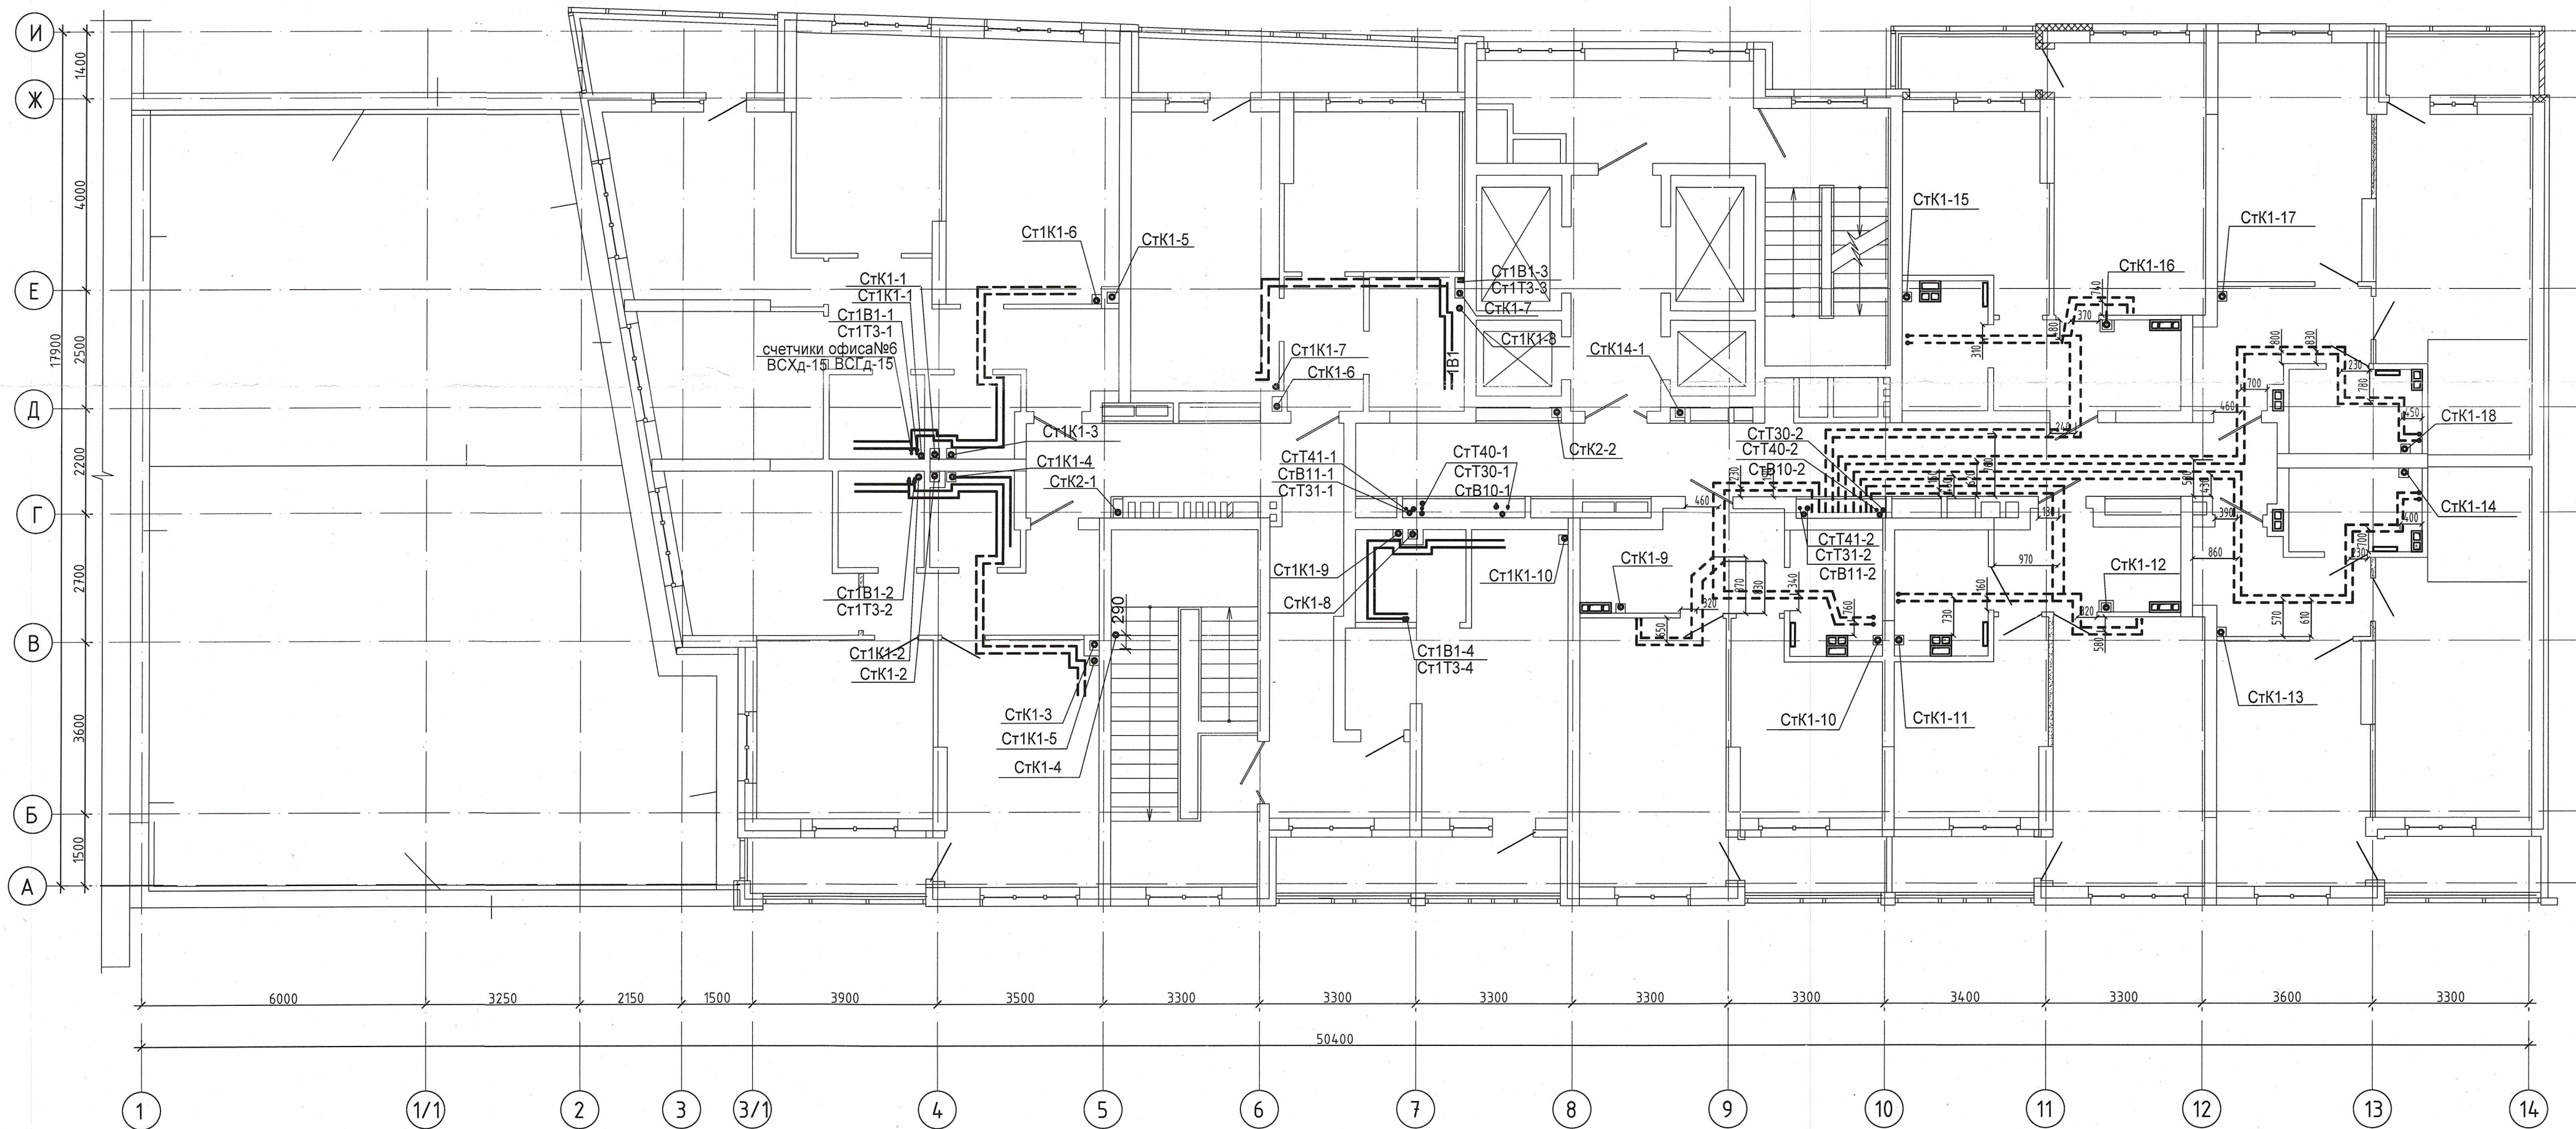


Примечание:
1. Запрещается производить строительные работы (сверление, шпрование в полу) ближе 200мм от осей трубопровода.

04-0420-02Б-ВК.Исп					
«Жилой комплекс со встроенно - пристроенными помещениями общественного использования и надземной автостоянкой в границах улиц Викулова - Начидва Васильева - Каменщиков - Металлургов в Верх-Исетском районе города Екатеринбург»					
Изм.	Кол.ч.	Лист	№ док.	Подп.	Дата
Выполнил	Давидян М.Ю.				
Проверил					
Принял					
Второй этап строительства. Этап 2.2 Жилой дом №2. Секция 2Б				Стадия	Лист
Исполнительная схема прокладки сетей водоснабжения и водоотведения. План 2-го этажа				И	2
				ООО МК «УралСантехСервис»	

Согласовано

Изм. № подл.	Подп. и дата	Взам. инв. №

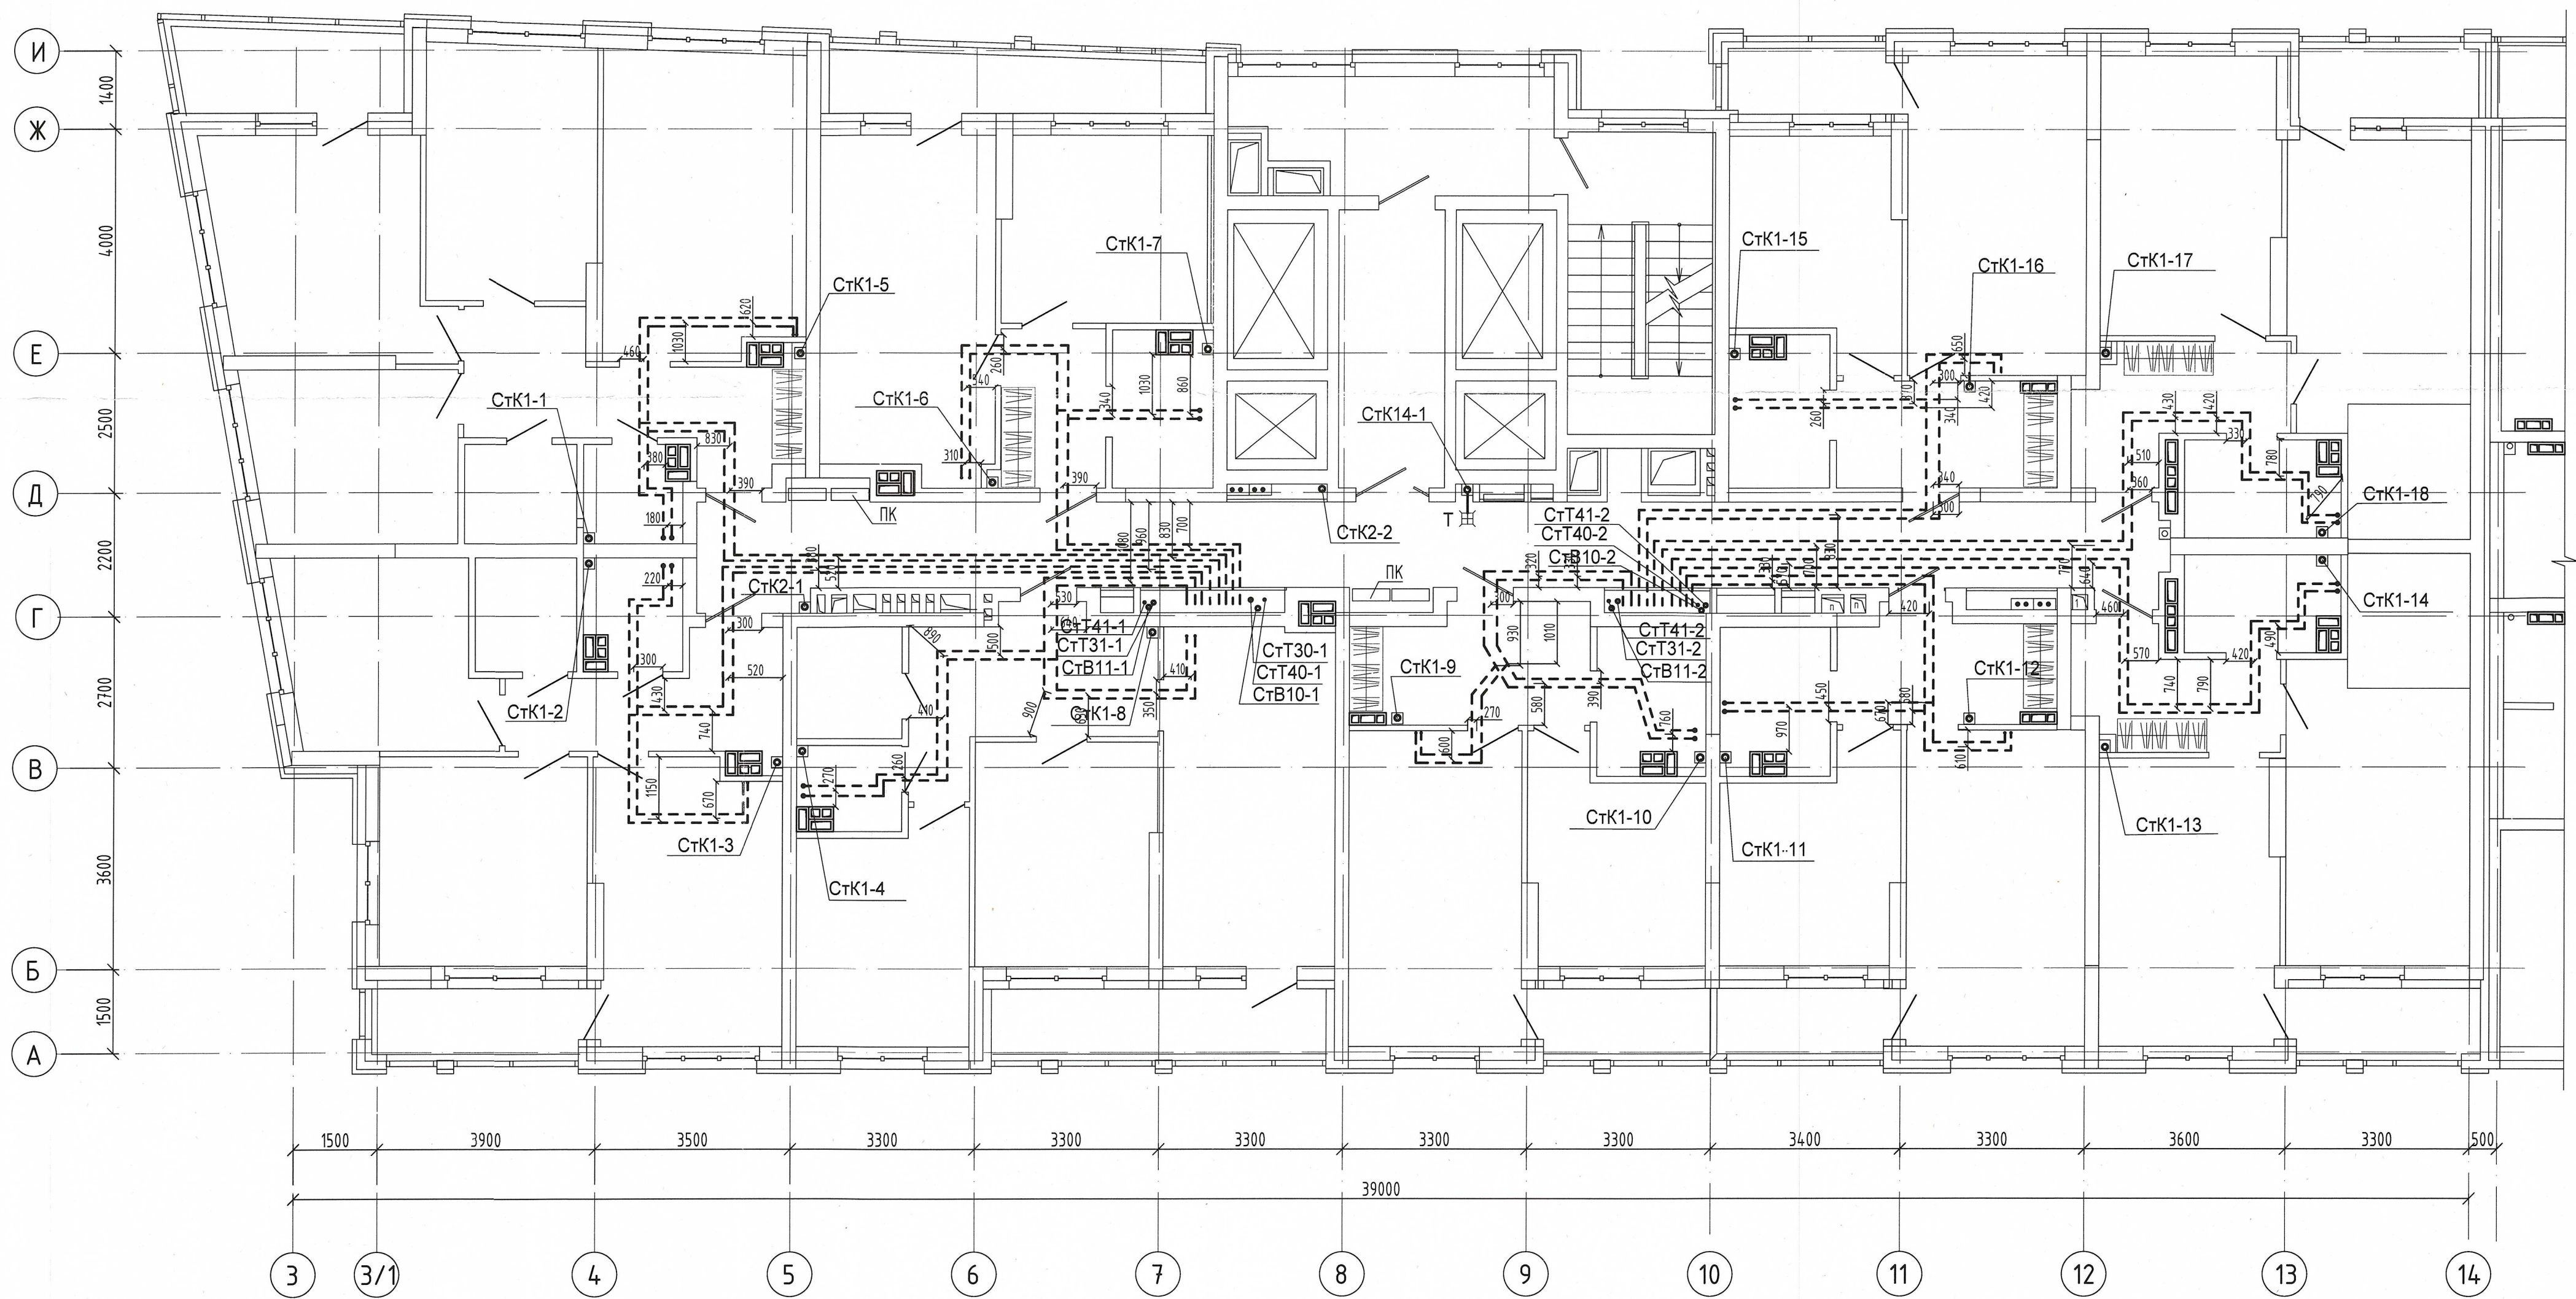


Примечание :
1. Запрещается производить строительные работы (сверление, штробление в полу) ближе 200мм от осей трубопровода.

04-0420-02Б-ВК.Исп					
«Жилой комплекс со встроенно - пристроенными помещениями общественного использования и надземной автостоянкой в границах улиц. Вуколова - Начдива Васильева -Каменщиков - Металлургов в Верх-Исетском районе города Екатеринбург»					
Изм.	Кол.уч.	Лист	№ док.	Подп.	Дата
Выполнил	Давидян М.Ю				
Проверил					
Принял					
Второй этап строительства. Этап 2.2 Жилой дом №2. Секция 2Б				Стадия	Лист
Исполнительная схема прокладки сетей водоснабжения и водоотведения.				И	4
План 4-го этажа				000 МК «УралСантехСервис»	


Согласовано

Изм. № подл.	Подп. и дата	Взам. инв. №

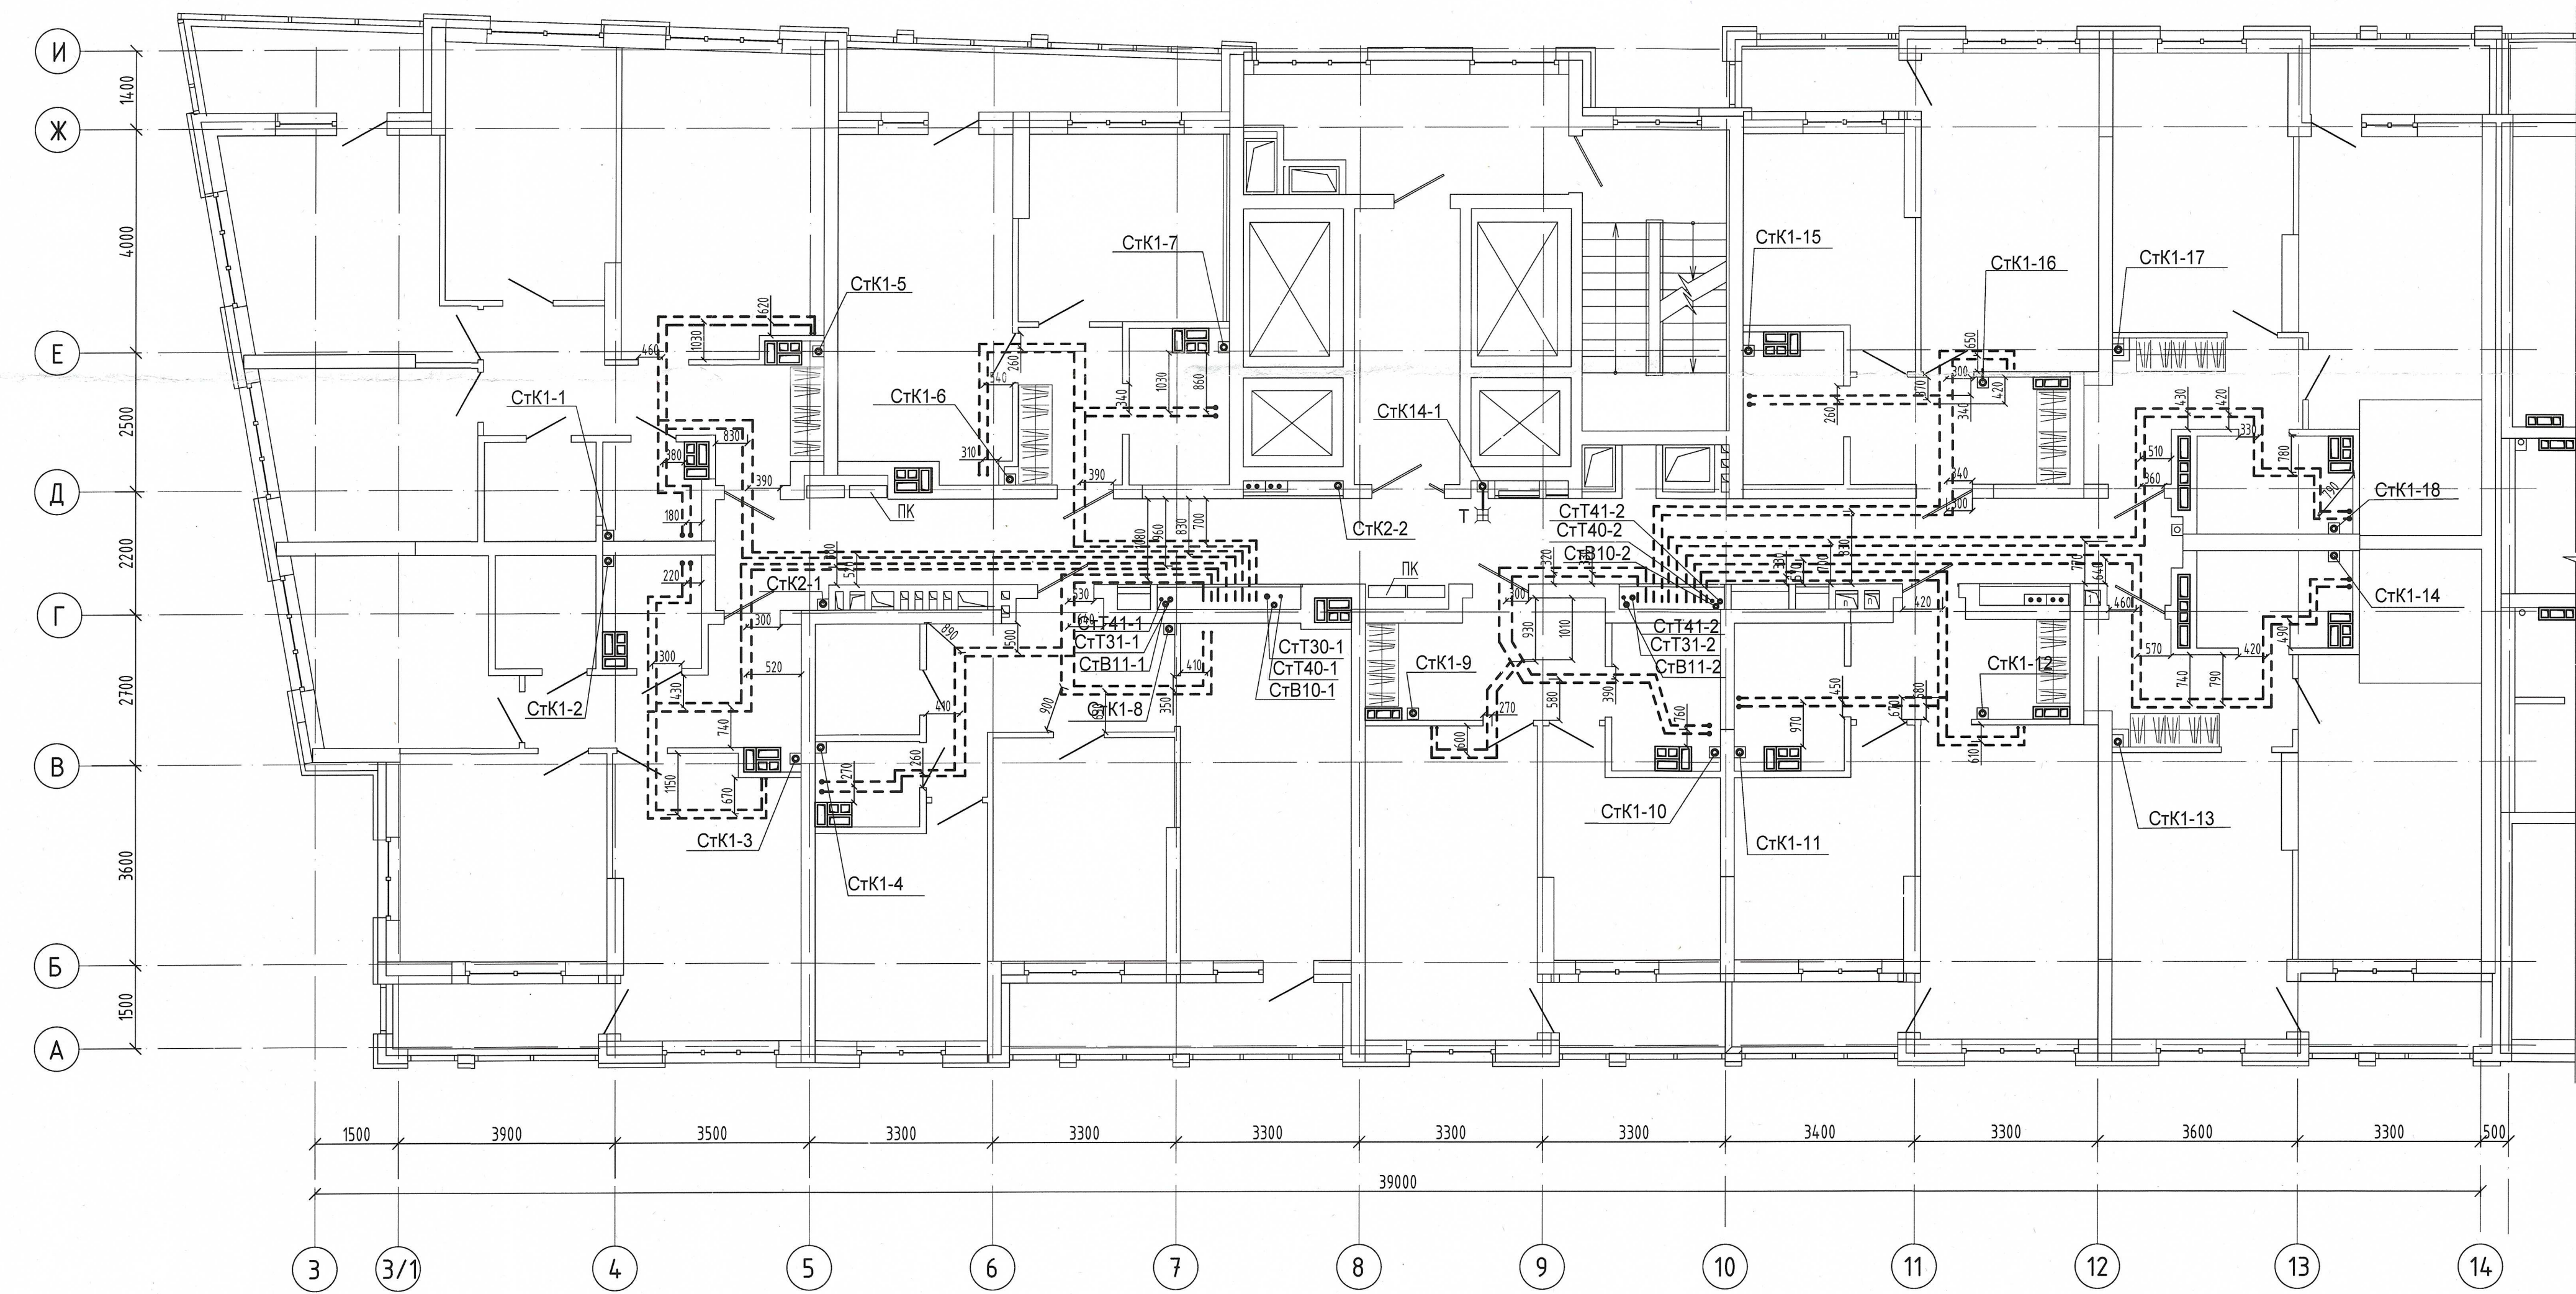

Примечание:
1. Запрещается производить строительные работы (сверление, штробление в полу) ближе 200мм от осей трубопровода.

04-0420-025-ВК.Исп					
«Жилой комплекс со встроенно - пристроенными помещениями общественного использования и надземной автостоянкой в границах улиц Викулова - Начдива Васильева -Каменщиков - Металлургов в Верх-Исетском районе города Екатеринбурга»					
Изм.	Кол.ч.	Лист	№ док.	Подп.	Дата
Выполнил	Давидян М.Ю.				
Проверил					
Принял					
Второй этап строительства. Этап 2.2 Жилой дом №2. Секция 2Б				Стадия	Лист
Исполнительная схема прокладки сетей водоснабжения и водоотведения.				И	8
План 8-го этажа				000 МК «УралСантехСервис»	

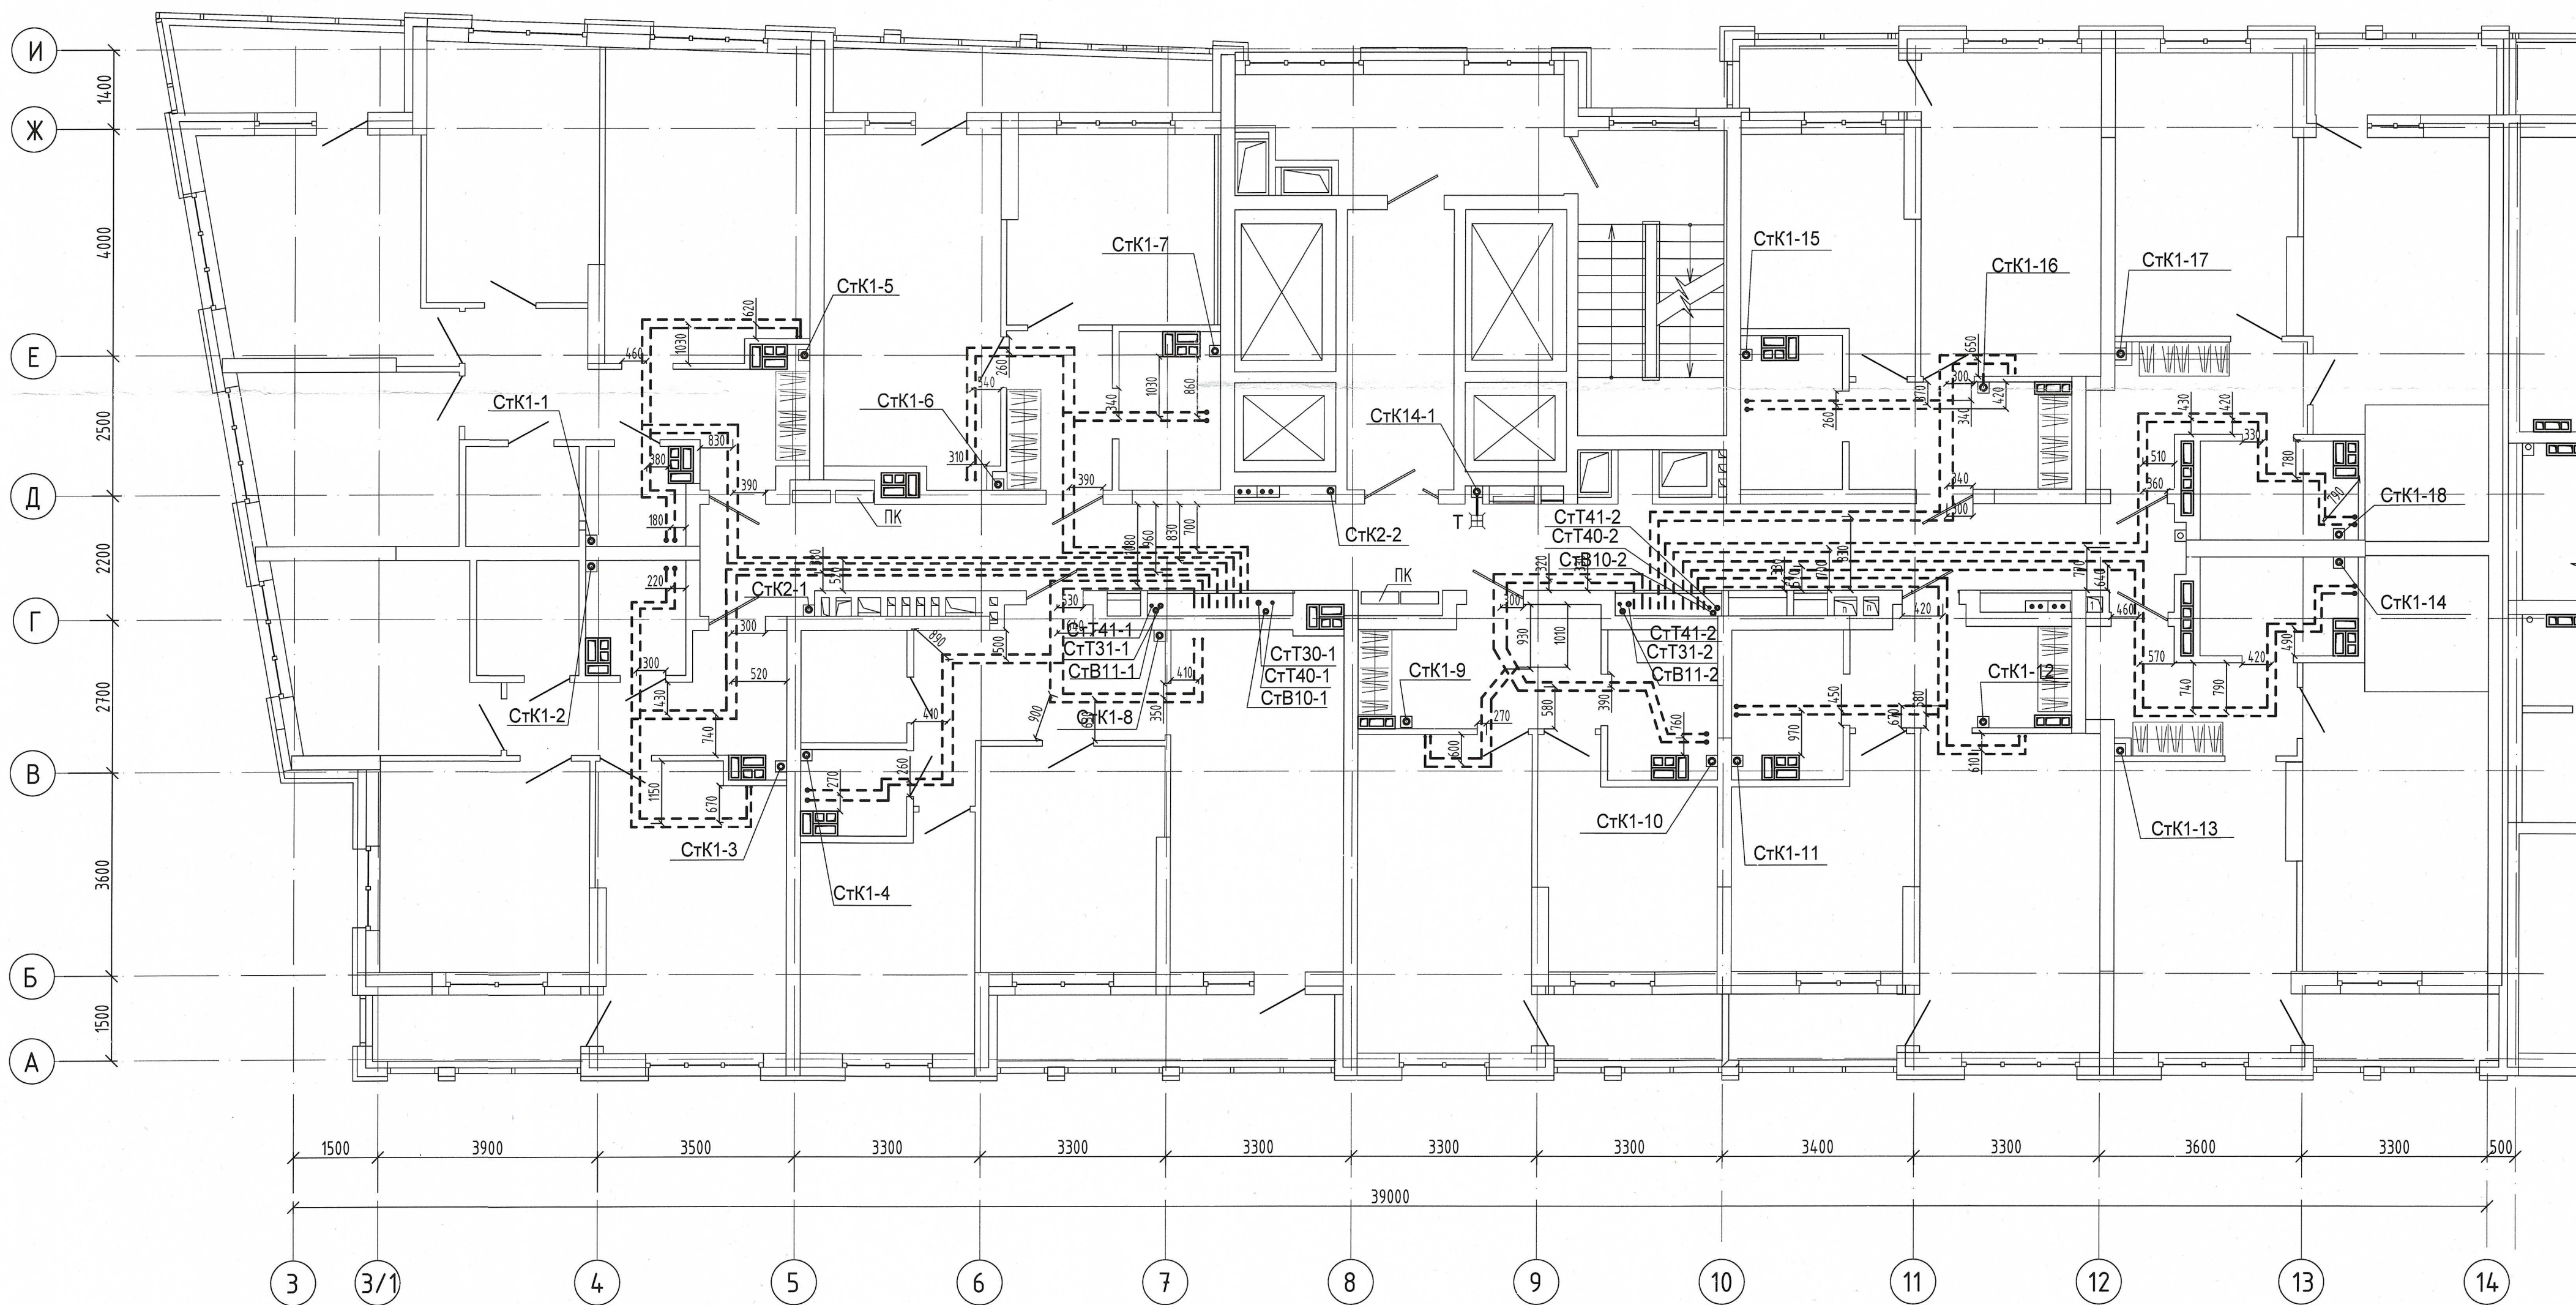


Примечание :
1. Запрещается производить строительные работы (сверление, штробление в полу) ближе 200мм от осей трубопровода.

04-0420-02Б-ВК.Исп					
«Жилой комплекс со встроенно - пристроенными помещениями общественного использования и надземной адпостоянкой в границах улиц Викулова - Начдига Васильева -Каменщиков - Металлургов в Верх-Исетском районе города Екатеринбурга»					
Изм.	Кол.уч.	Лист	№ док.	Подп.	Дата
Выполнил	Давидян М.Ю.				
Проверил					
Принял					
Второй этап строительства. Этап 2.2 Жилой дом №2. Секция 2Б				Стадия	Лист
Исполнительная схема прокладки сетей водоснабжения и водоотведения.				И	9
План 9-го этажа				000 МК «УралСантехСервис»	

Согласовано

Изм. № подл. Подп. и дата Взам. инв. №

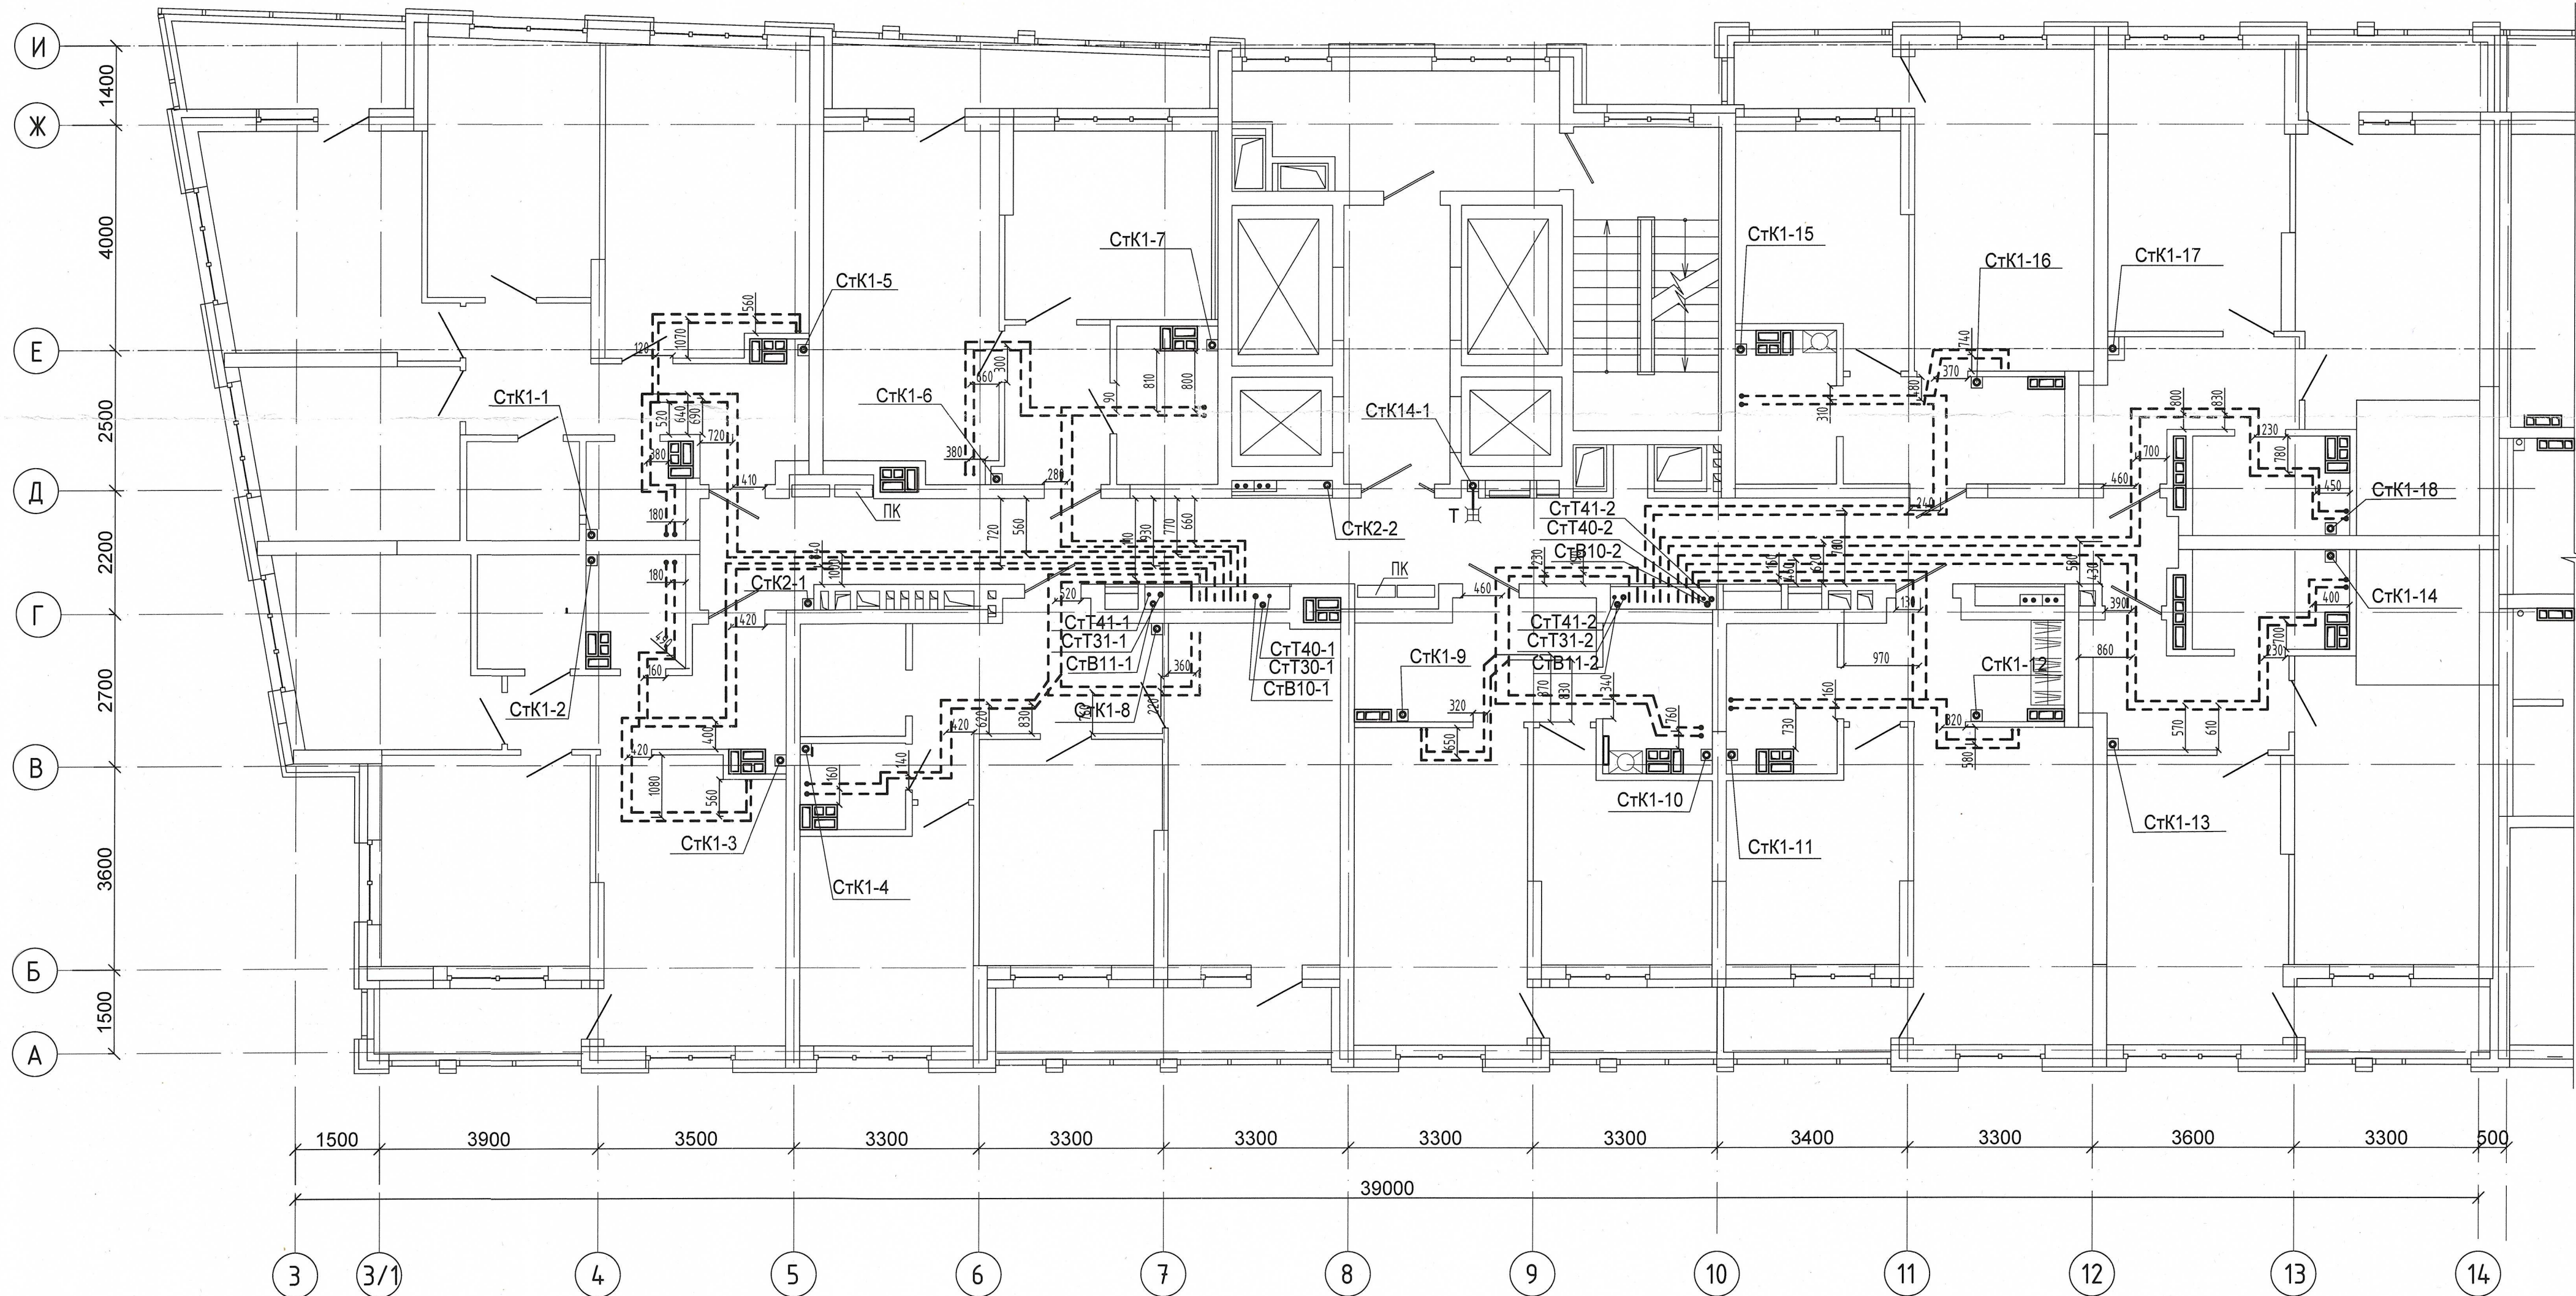


Примечание :
1. Запрещается производить строительные работы (сверление, штробление в полу) ближе 200мм от осей трубопровода.

						04-0420-02Б-ВК.Исп		
						«Жилой комплекс со встроенно - пристроенными помещениями общественного использования и надземной адлостоянкой в границах улиц Викулова - Начдыва Васильева - Каменщиков - Металлургов в Верх-Исетском районе города Екатеринбурга»		
Изм.	Колуч.	Лист	№ док.	Подп.	Дата	Второй этап строительства. Этап 2.2	Стадия	Лист
Выполнил	Давидян М.Ю.					Жилой дом N2. Секция 2Б	И	10
Проверил						Исполнительная схема прокладки сетей водоснабжения и водоотведения.	ООО МК «УралСантехСервис»	
Принял						План 10-20 этаж		


Согласовано

Инв. № подл.	Подп. и дата	Взам. инв. №

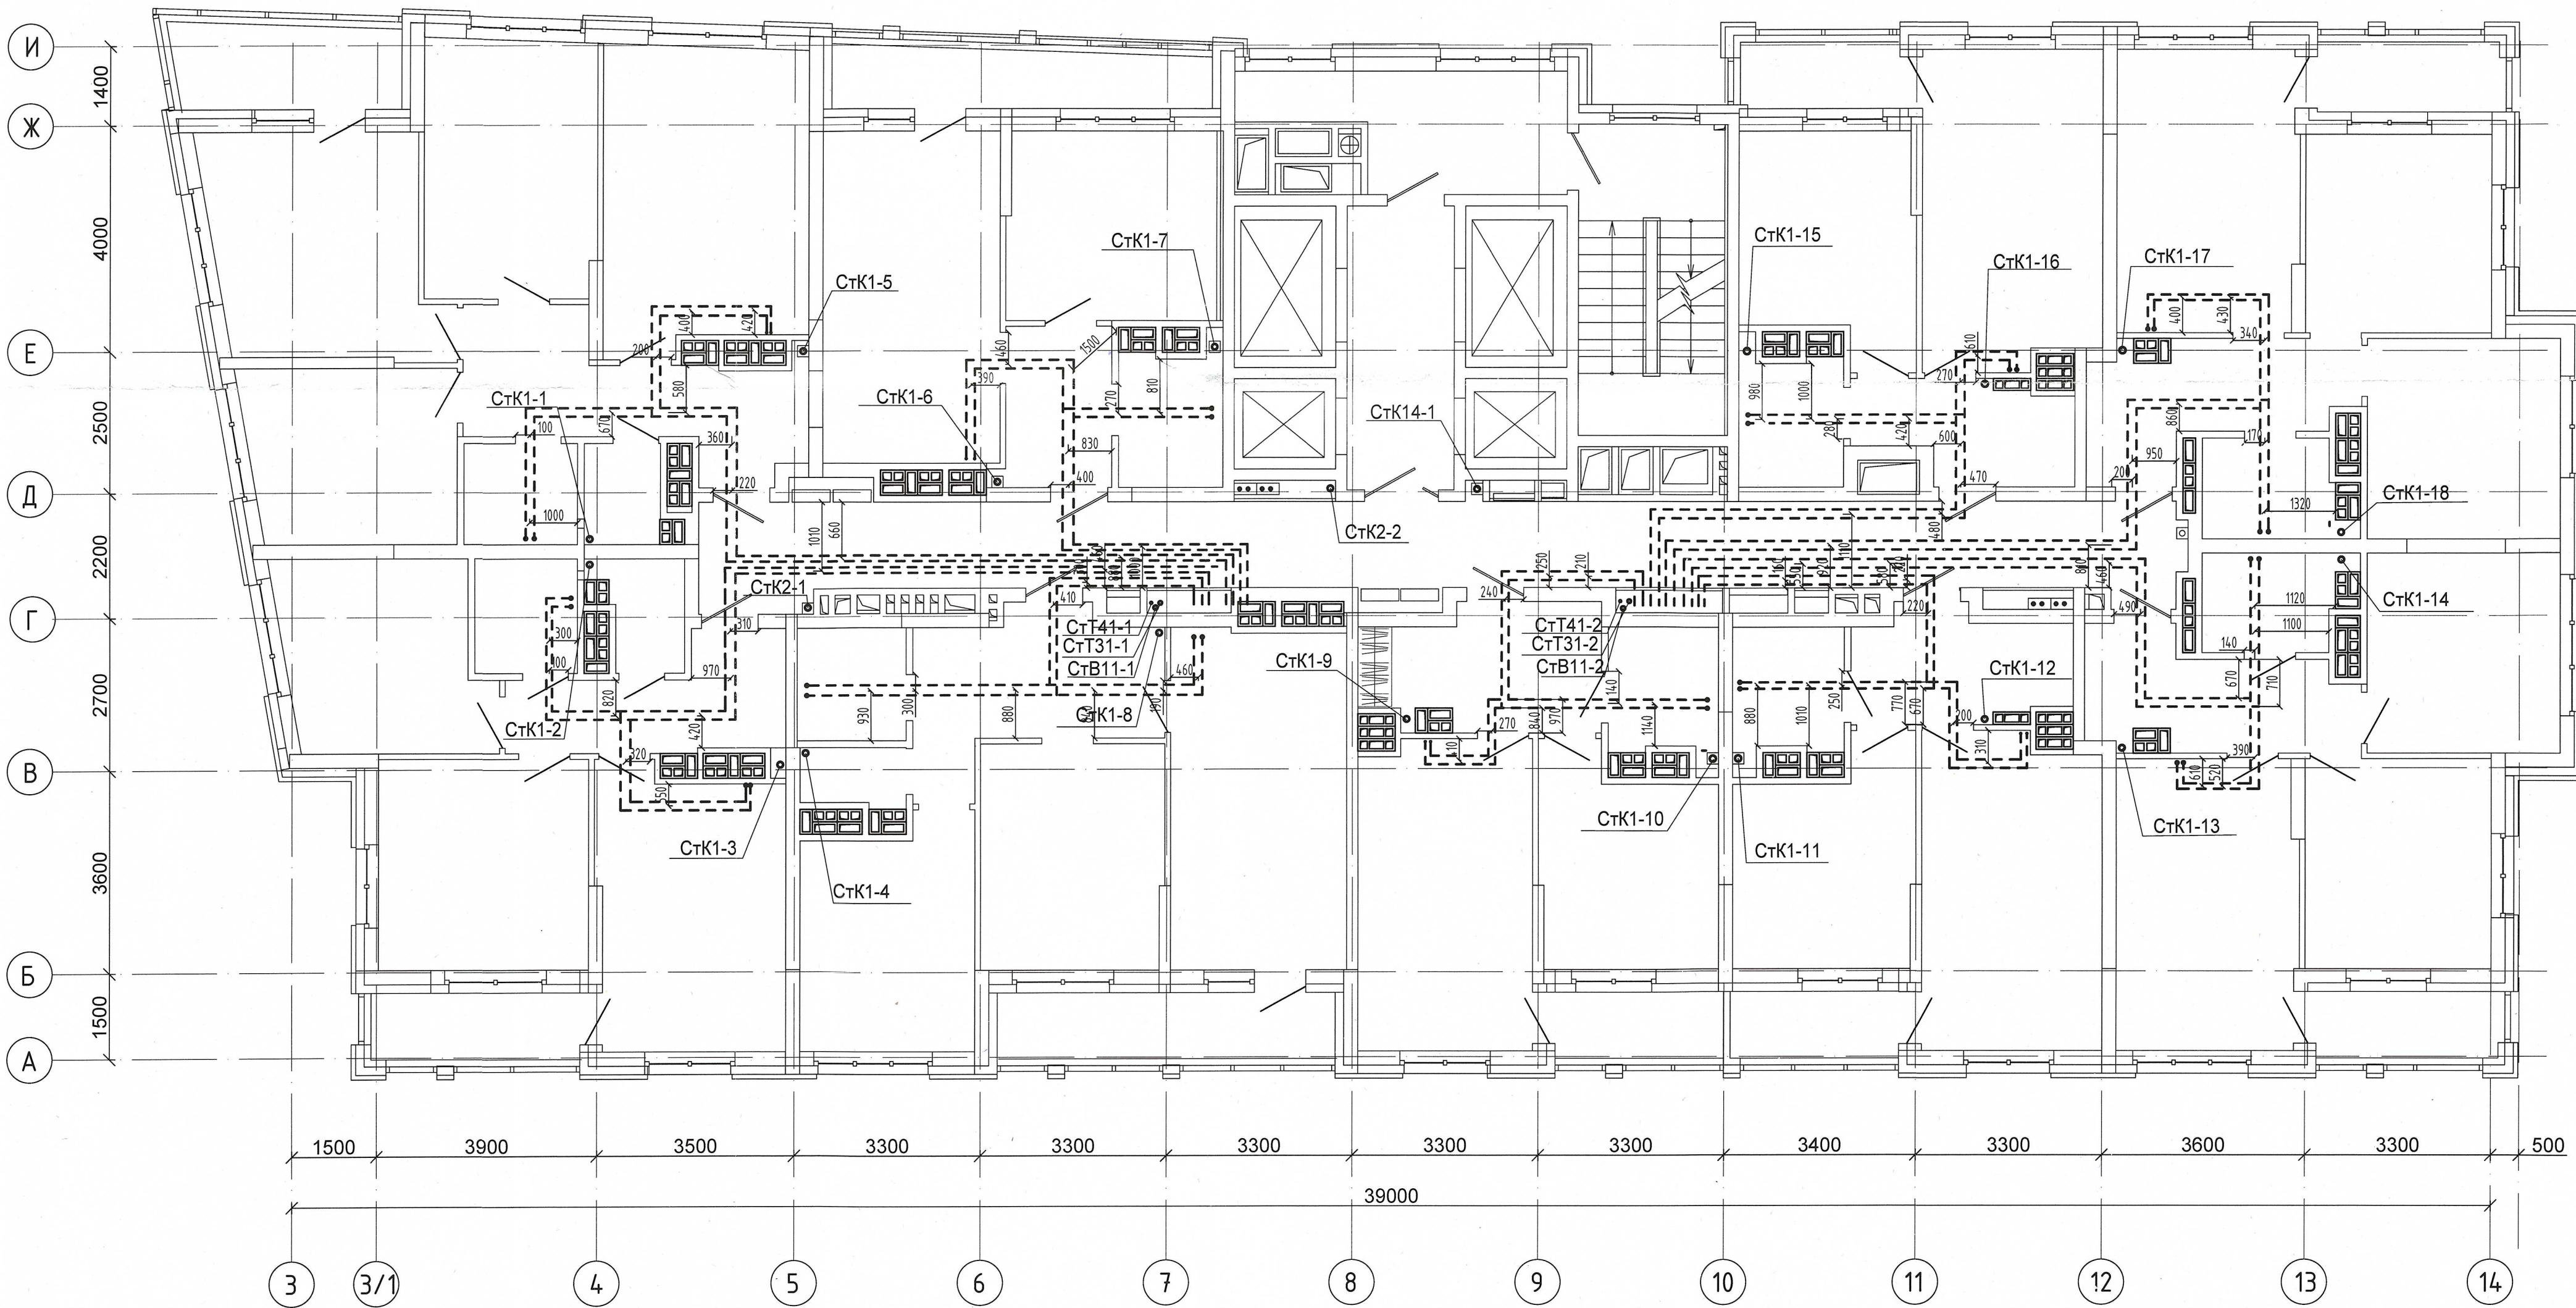


Примечание:
1. Запрещается производить строительные работы (сверление, штробление в полу) ближе 200мм от осей трубопровода.

04-0420-025-ВК.Исн					
«Жилой комплекс со встроенно - пристроенными помещениями общественного использования и надземной автостоянкой в границах улиц Вукولوва - Начдива Васильева - Каменщиков - Металлургов в Верх-Исетском районе города Екатеринбурга»					
Изм.	Кол.уч.	Лист	№ док.	Подп.	Дата
Выполнил	Давидян М.Ю.				
Проверил					
Принял					
Второй этап строительства. Этап 2.2 Жилой дом №2. Секция 2Б				Стадия	Лист
Исполнительная схема прокладки сетей водоснабжения и водоотведения.				И	13
План 18-го этажа				ООО МК «УралСантехСервис»	

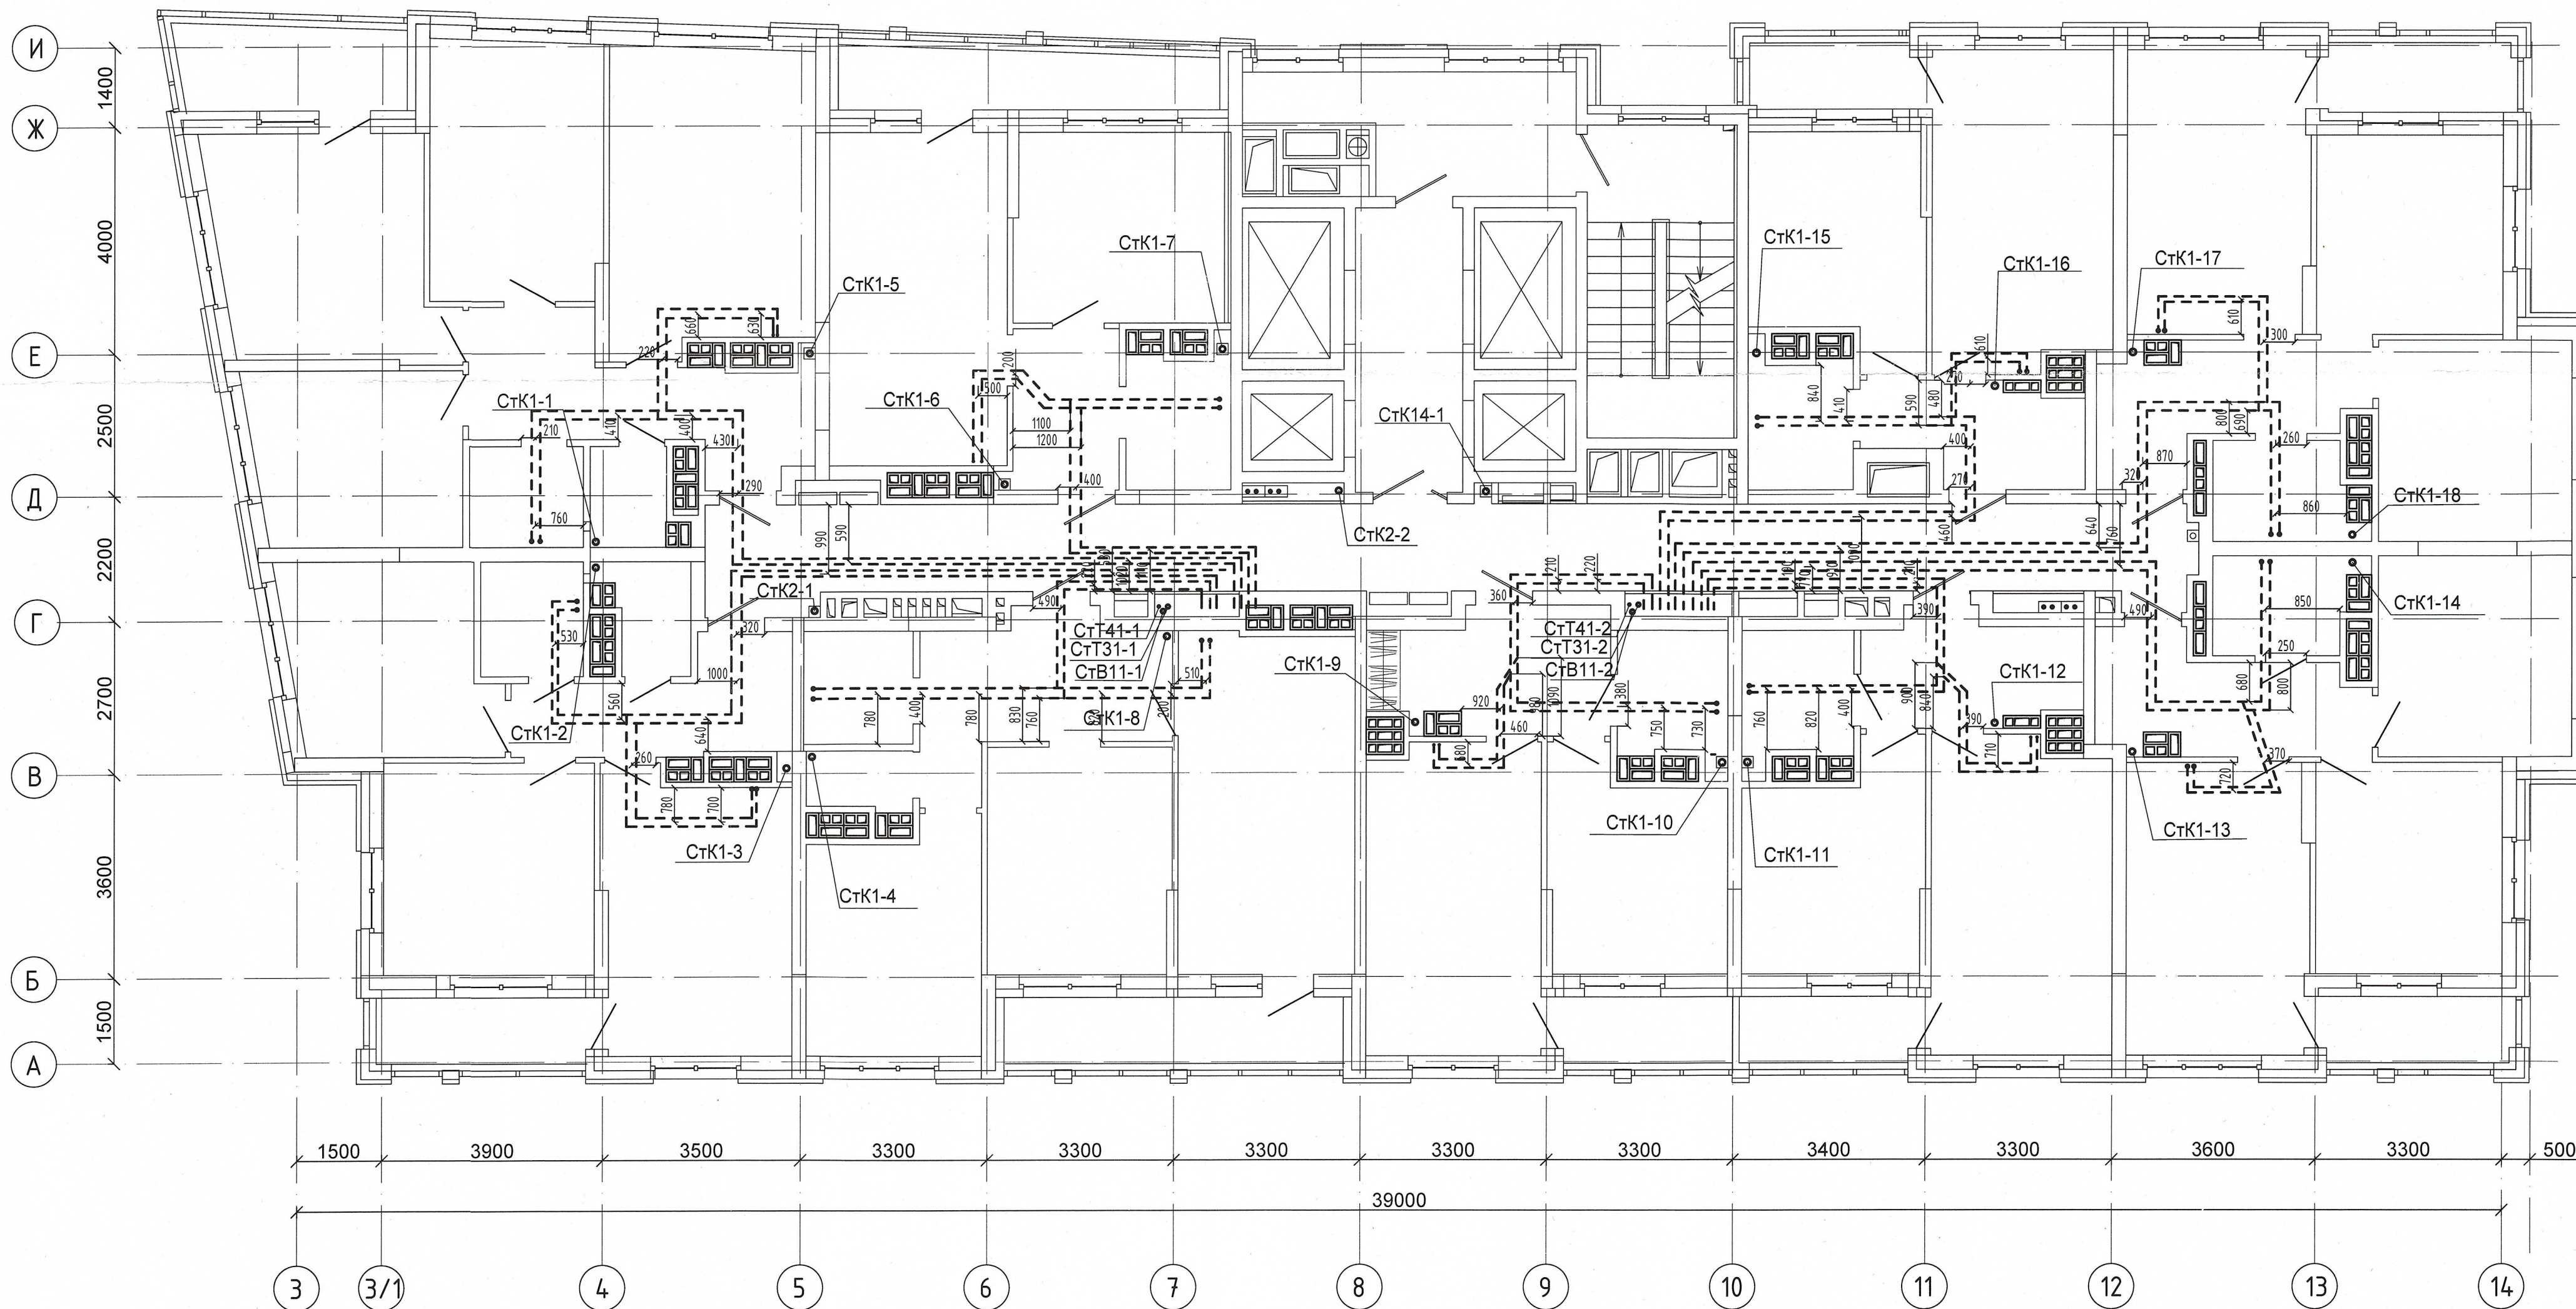


Примечание:
1. Запрещается производить строительные работы (сверление, штробление в полу) ближе 200мм от осей трубопровода.

04-0420-02Б-ВК.Исп					
«Жилой комплекс со встроенно - пристроенными помещениями общественного использования и надземной автостоянкой в границах улиц Видулова - Начудина Васильева - Каменщиков - Металлургов в Верх-Исетском районе города Екатеринбурга»					
Изм.	Кол.уч.	Лист	№ док.	Подп.	Дата
Выполнил	Давыдов М.Ю.				
Проверил					
Принял					
Второй этап строительства. Этап 2.2 Жилой дом №2. Секция 2Б				Стадия	Лист
Исполнительная схема прокладки сетей водоснабжения и водоотведения.				И	14
План 19-го этажа				000 МК «УралСантехСервис»	

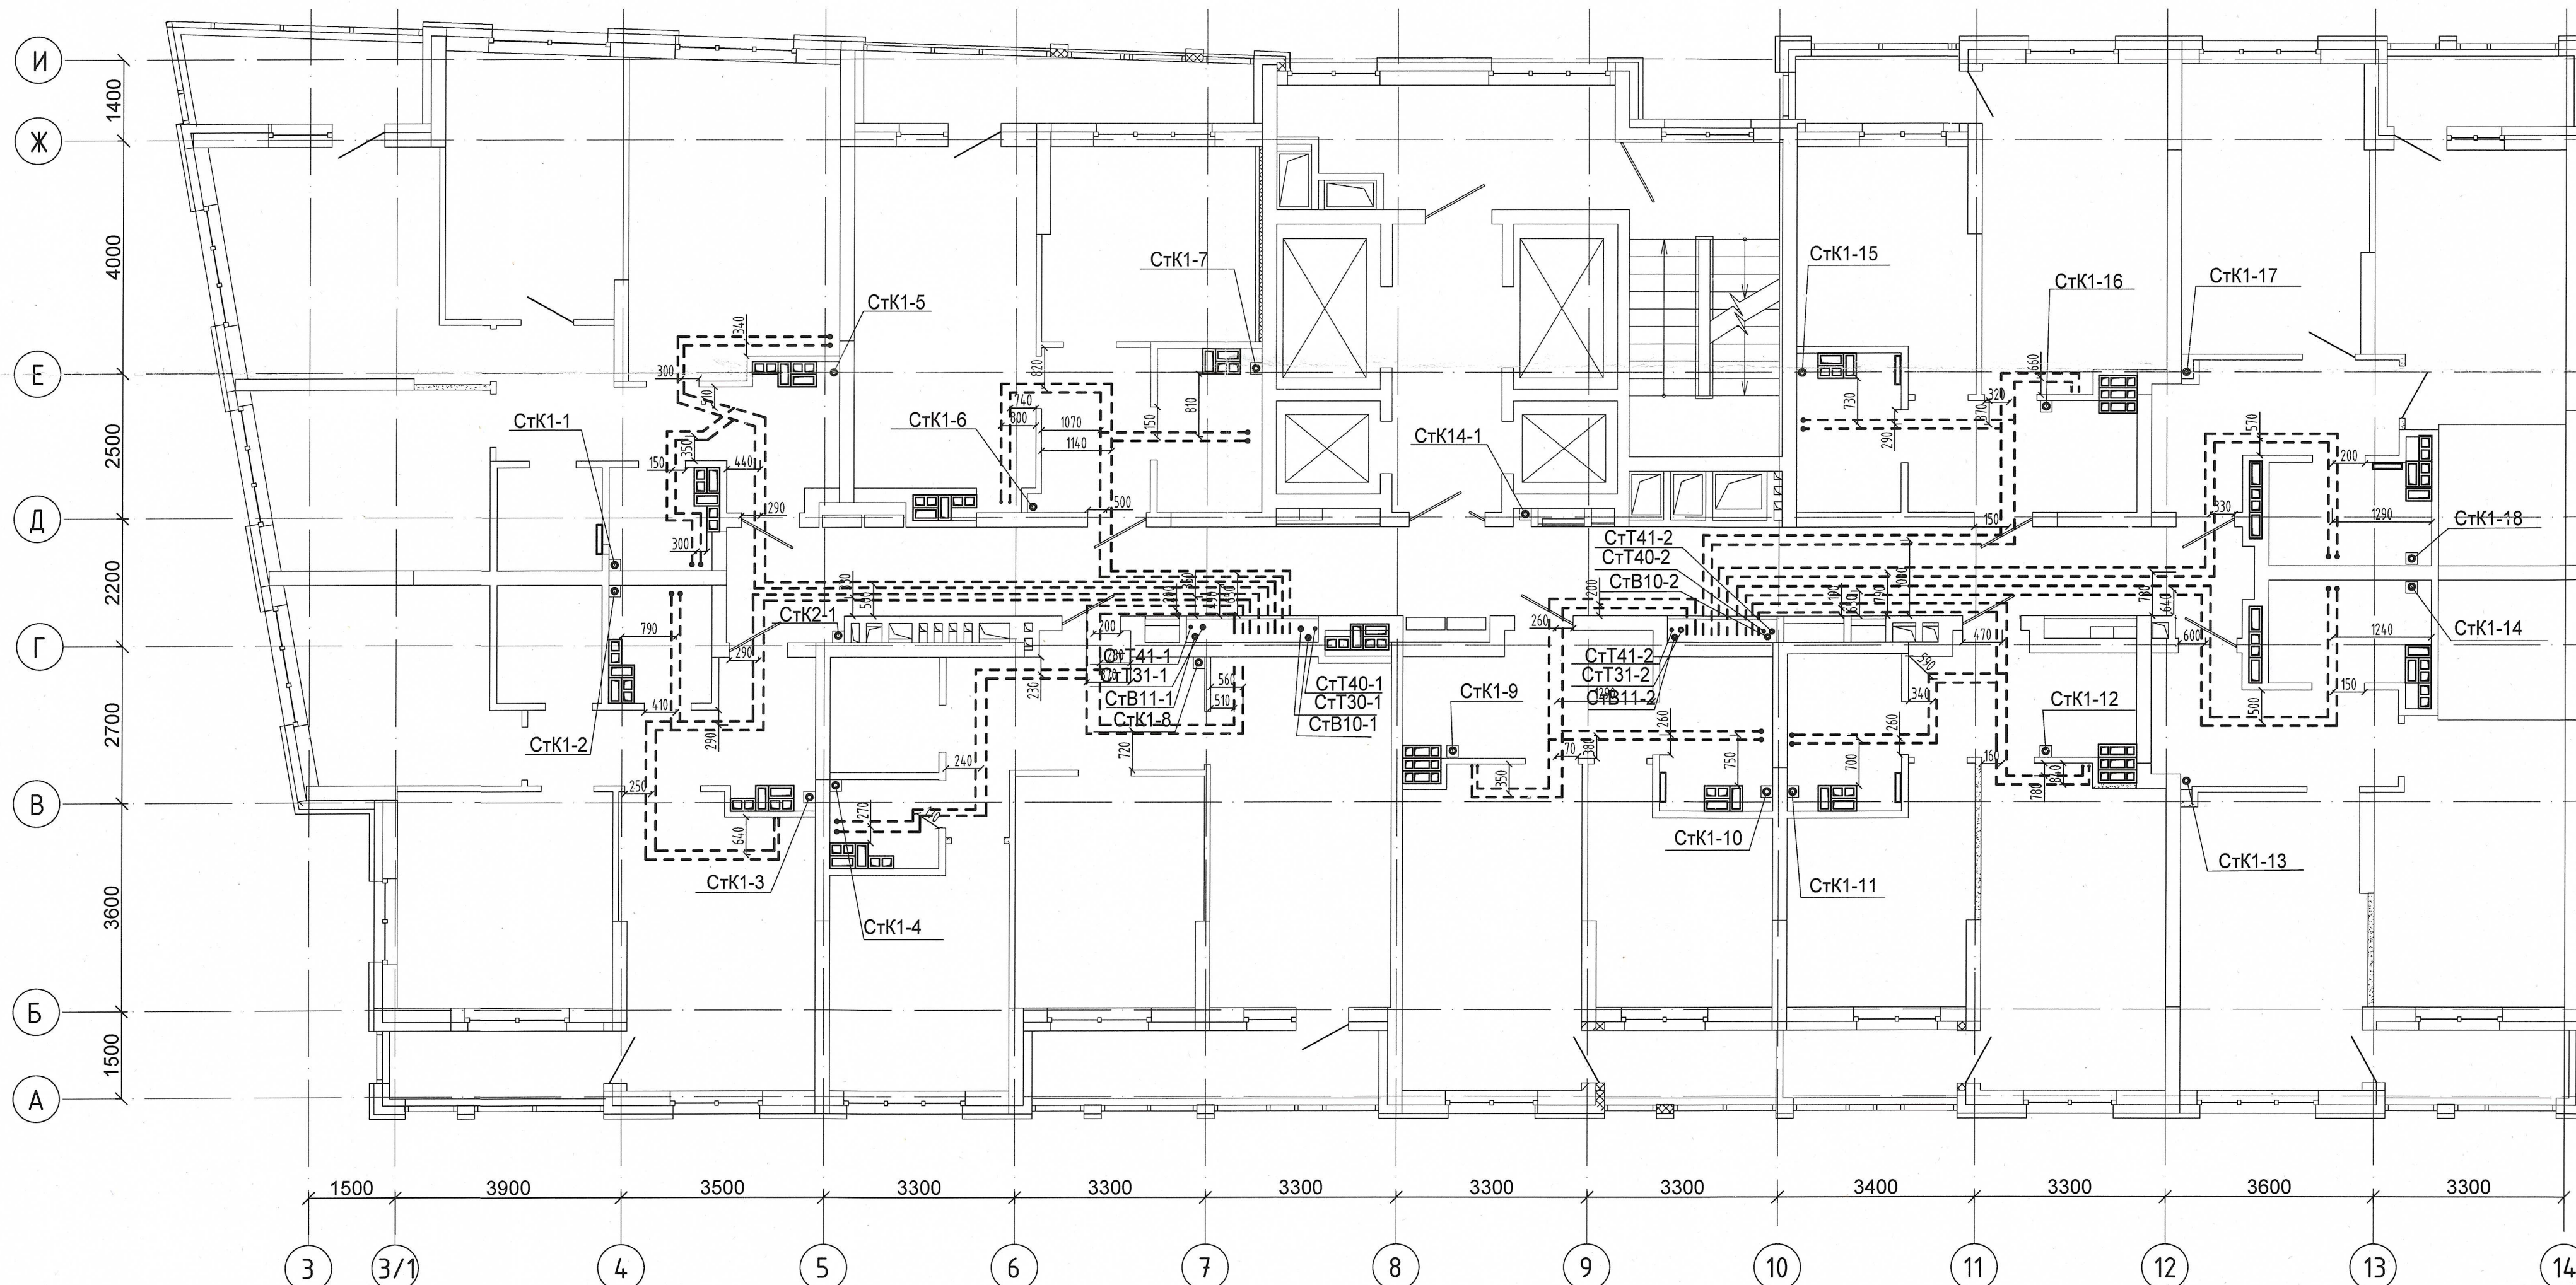


Примечание :
1. Запрещается производить строительные работы (сверление, шпрование в полу) ближе 200мм от осей трубопровода.

04-0420-02Б-ВК.Исп					
«Жилой комплекс со встроенно - пристроенными помещениями общественного использования и надземной автостоянкой в границах улиц. Вуколова - Начдига Васильева -Каменщиков - Металлургов в Верх-Исетском районе города Екатеринбург»					
Изм.	Кол.уч.	Лист	№ док.	Подп.	Дата
Выполнил	Давыдов М.Ю.				
Проверил					
Принял					
Второй этап строительства. Этап 2.2 Жилой дом N2. Секция 2Б				Стадия	Лист
Исполнительная схема прокладки сетей водоснабжения и водоотведения.				И	16
План 12-го этажа				ООО МК «УралСантехСервис»	

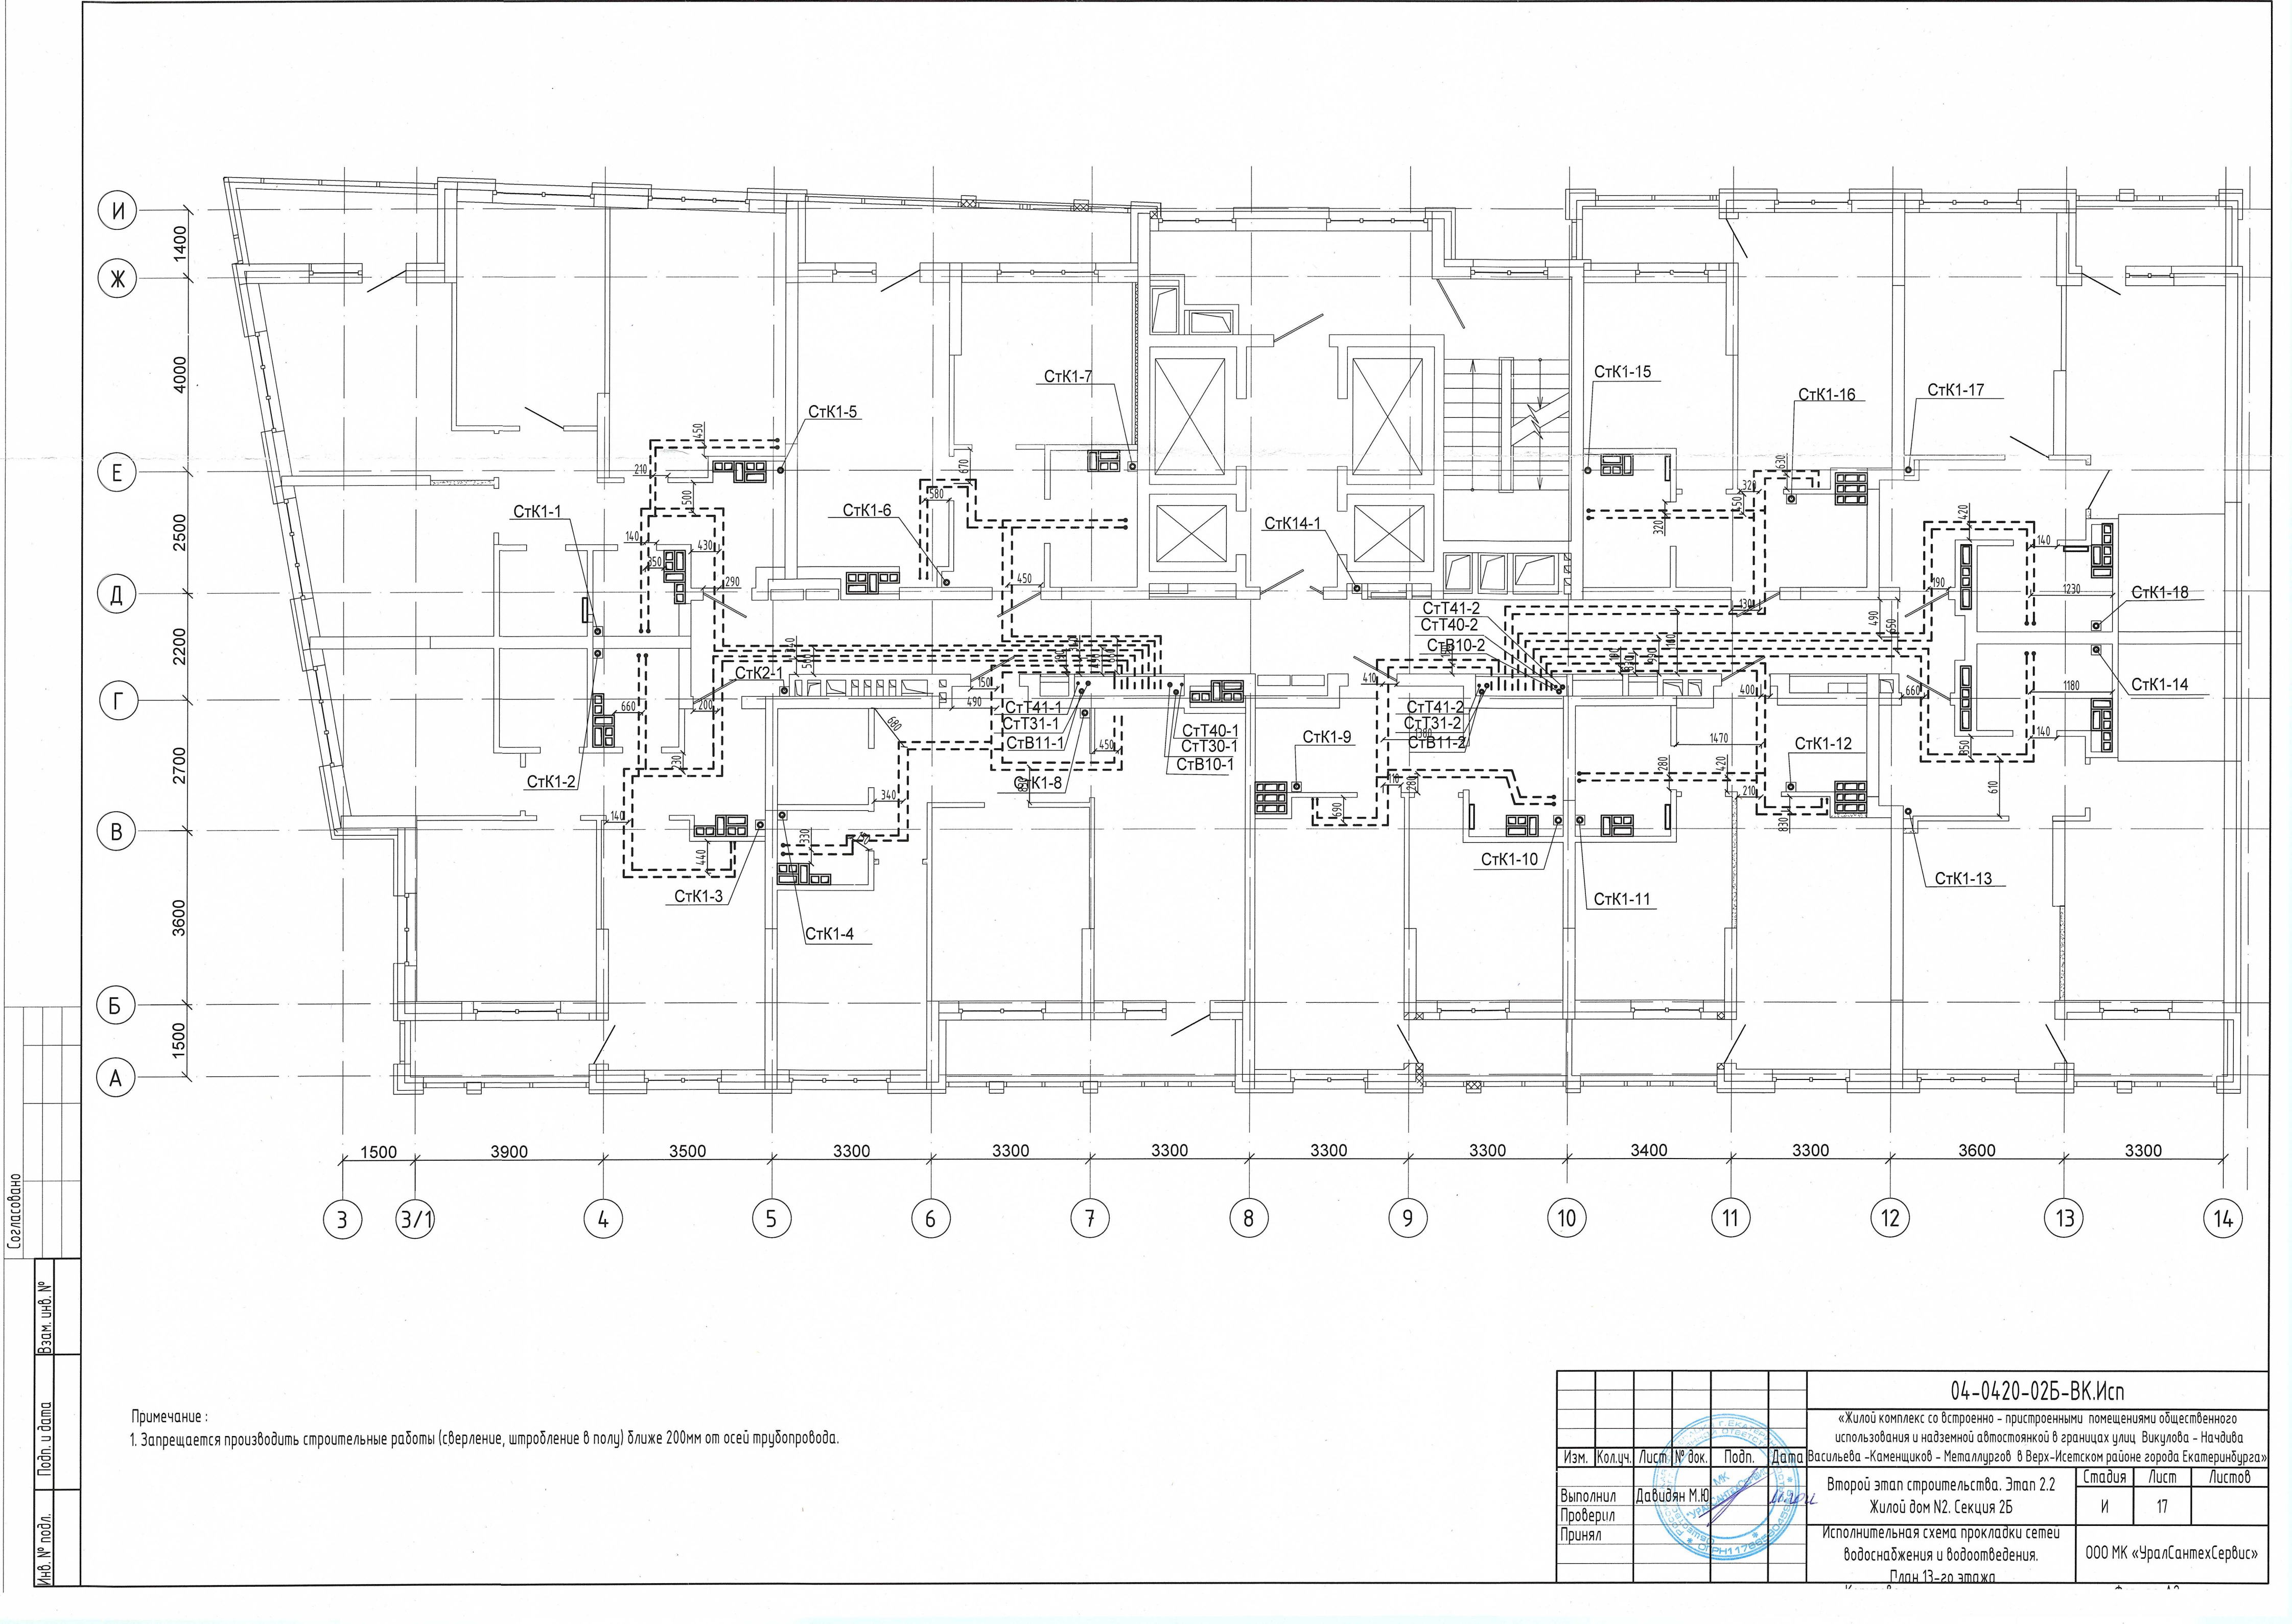


Примечание:
1. Запрещается производить строительные работы (сверление, штробление в полу) ближе 200мм от осей трубопровода.

04-0420-025-ВК.Исп					
«Жилой комплекс со встроенно - пристроенными помещениями общественного использования и надземной автостоянкой в границах улиц Викулова - Начдива Васильева - Каменщиков - Металлургов в Верх-Исетском районе города Екатеринбурга»					
Изм.	Кол.ч.	Лист	№ док.	Подп.	Дата
Выполнил	Давидян М.Ю.				11.02.21
Проверил					
Принял					
Второй этап строительства. Этап 2.2 Жилой дом №2. Секция 2Б				Стадия	Лист
Исполнительная схема прокладки сетей водоснабжения и водоотведения.				И	17
План 13-го этажа				000 МК «УралСантехСервис»	

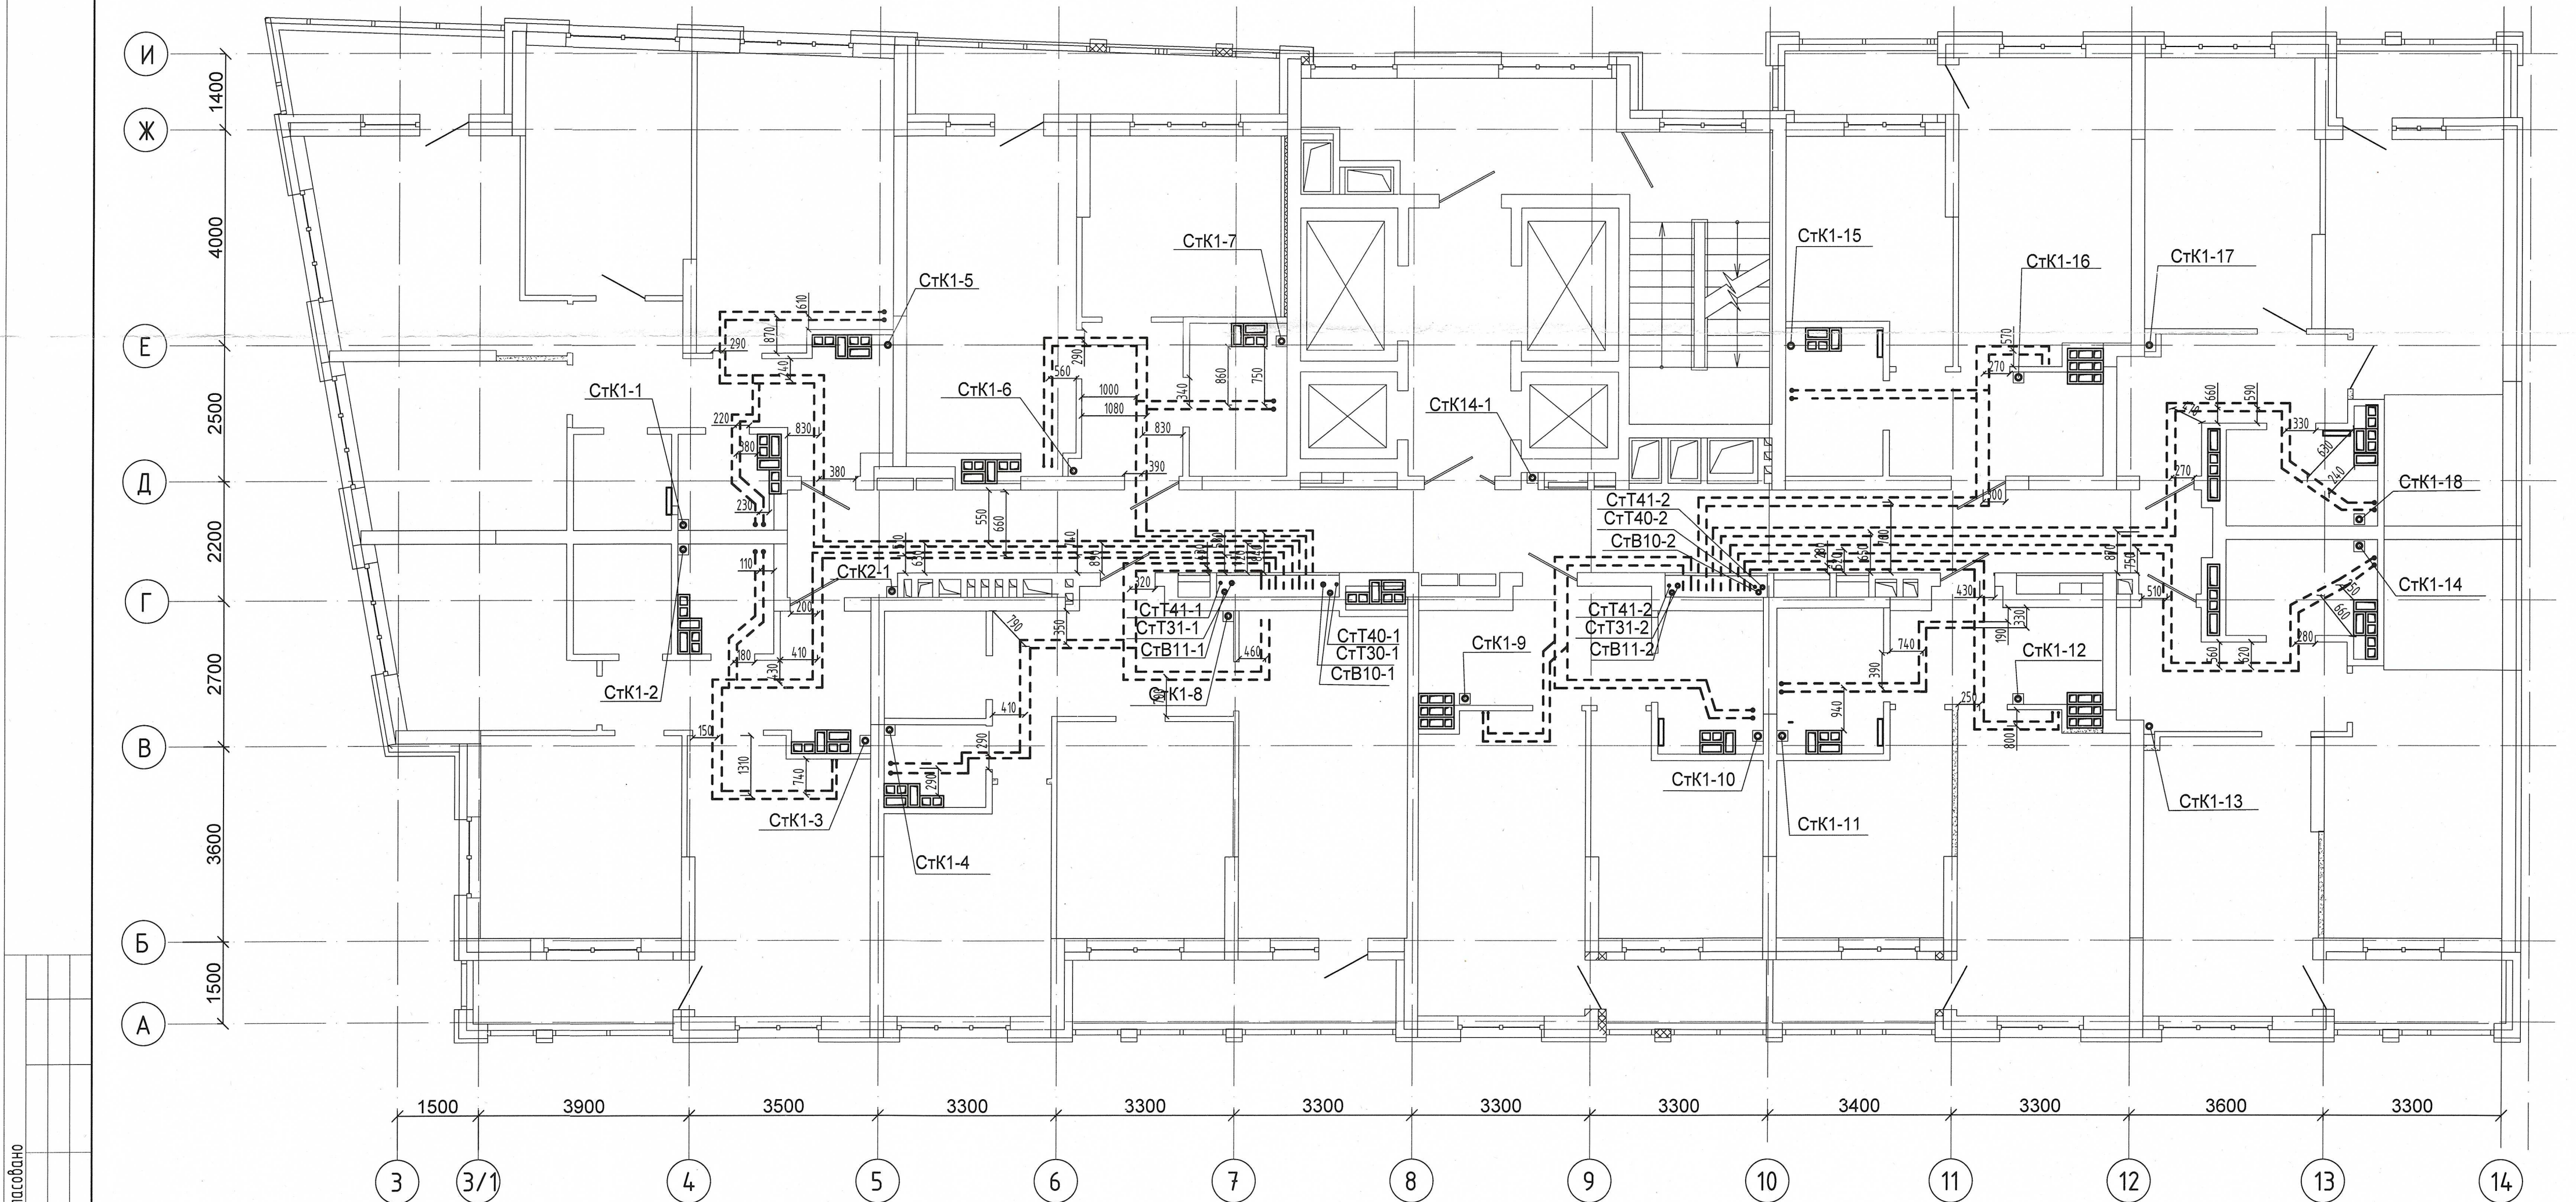

Примечание:
1. Запрещается производить строительные работы (сверление, штробление в полу) ближе 200мм от осей трубопровода.

04-0420-025-ВК.Исп					
«Жилой комплекс со встроенно - пристроенными помещениями общественного использования и надземной автостоянкой в границах улиц Вуколова - Начидва Васильева - Каменщиков - Металлургов в Верх-Исетском районе города Екатеринбурга»					
Изм.	Кол.уч.	Лист	№ док.	Подп.	Дата
Выполнил	Давидян М.Ю.	МК			
Проверил					
Принял					
Второй этап строительства. Этап 2.2 Жилой дом №2. Секция 2Б				Стадия	Лист
Исполнительная схема прокладки сетей водоснабжения и водоотведения.				И	18
План 14-20 этаж				ООО МК «УралСантехСервис»	

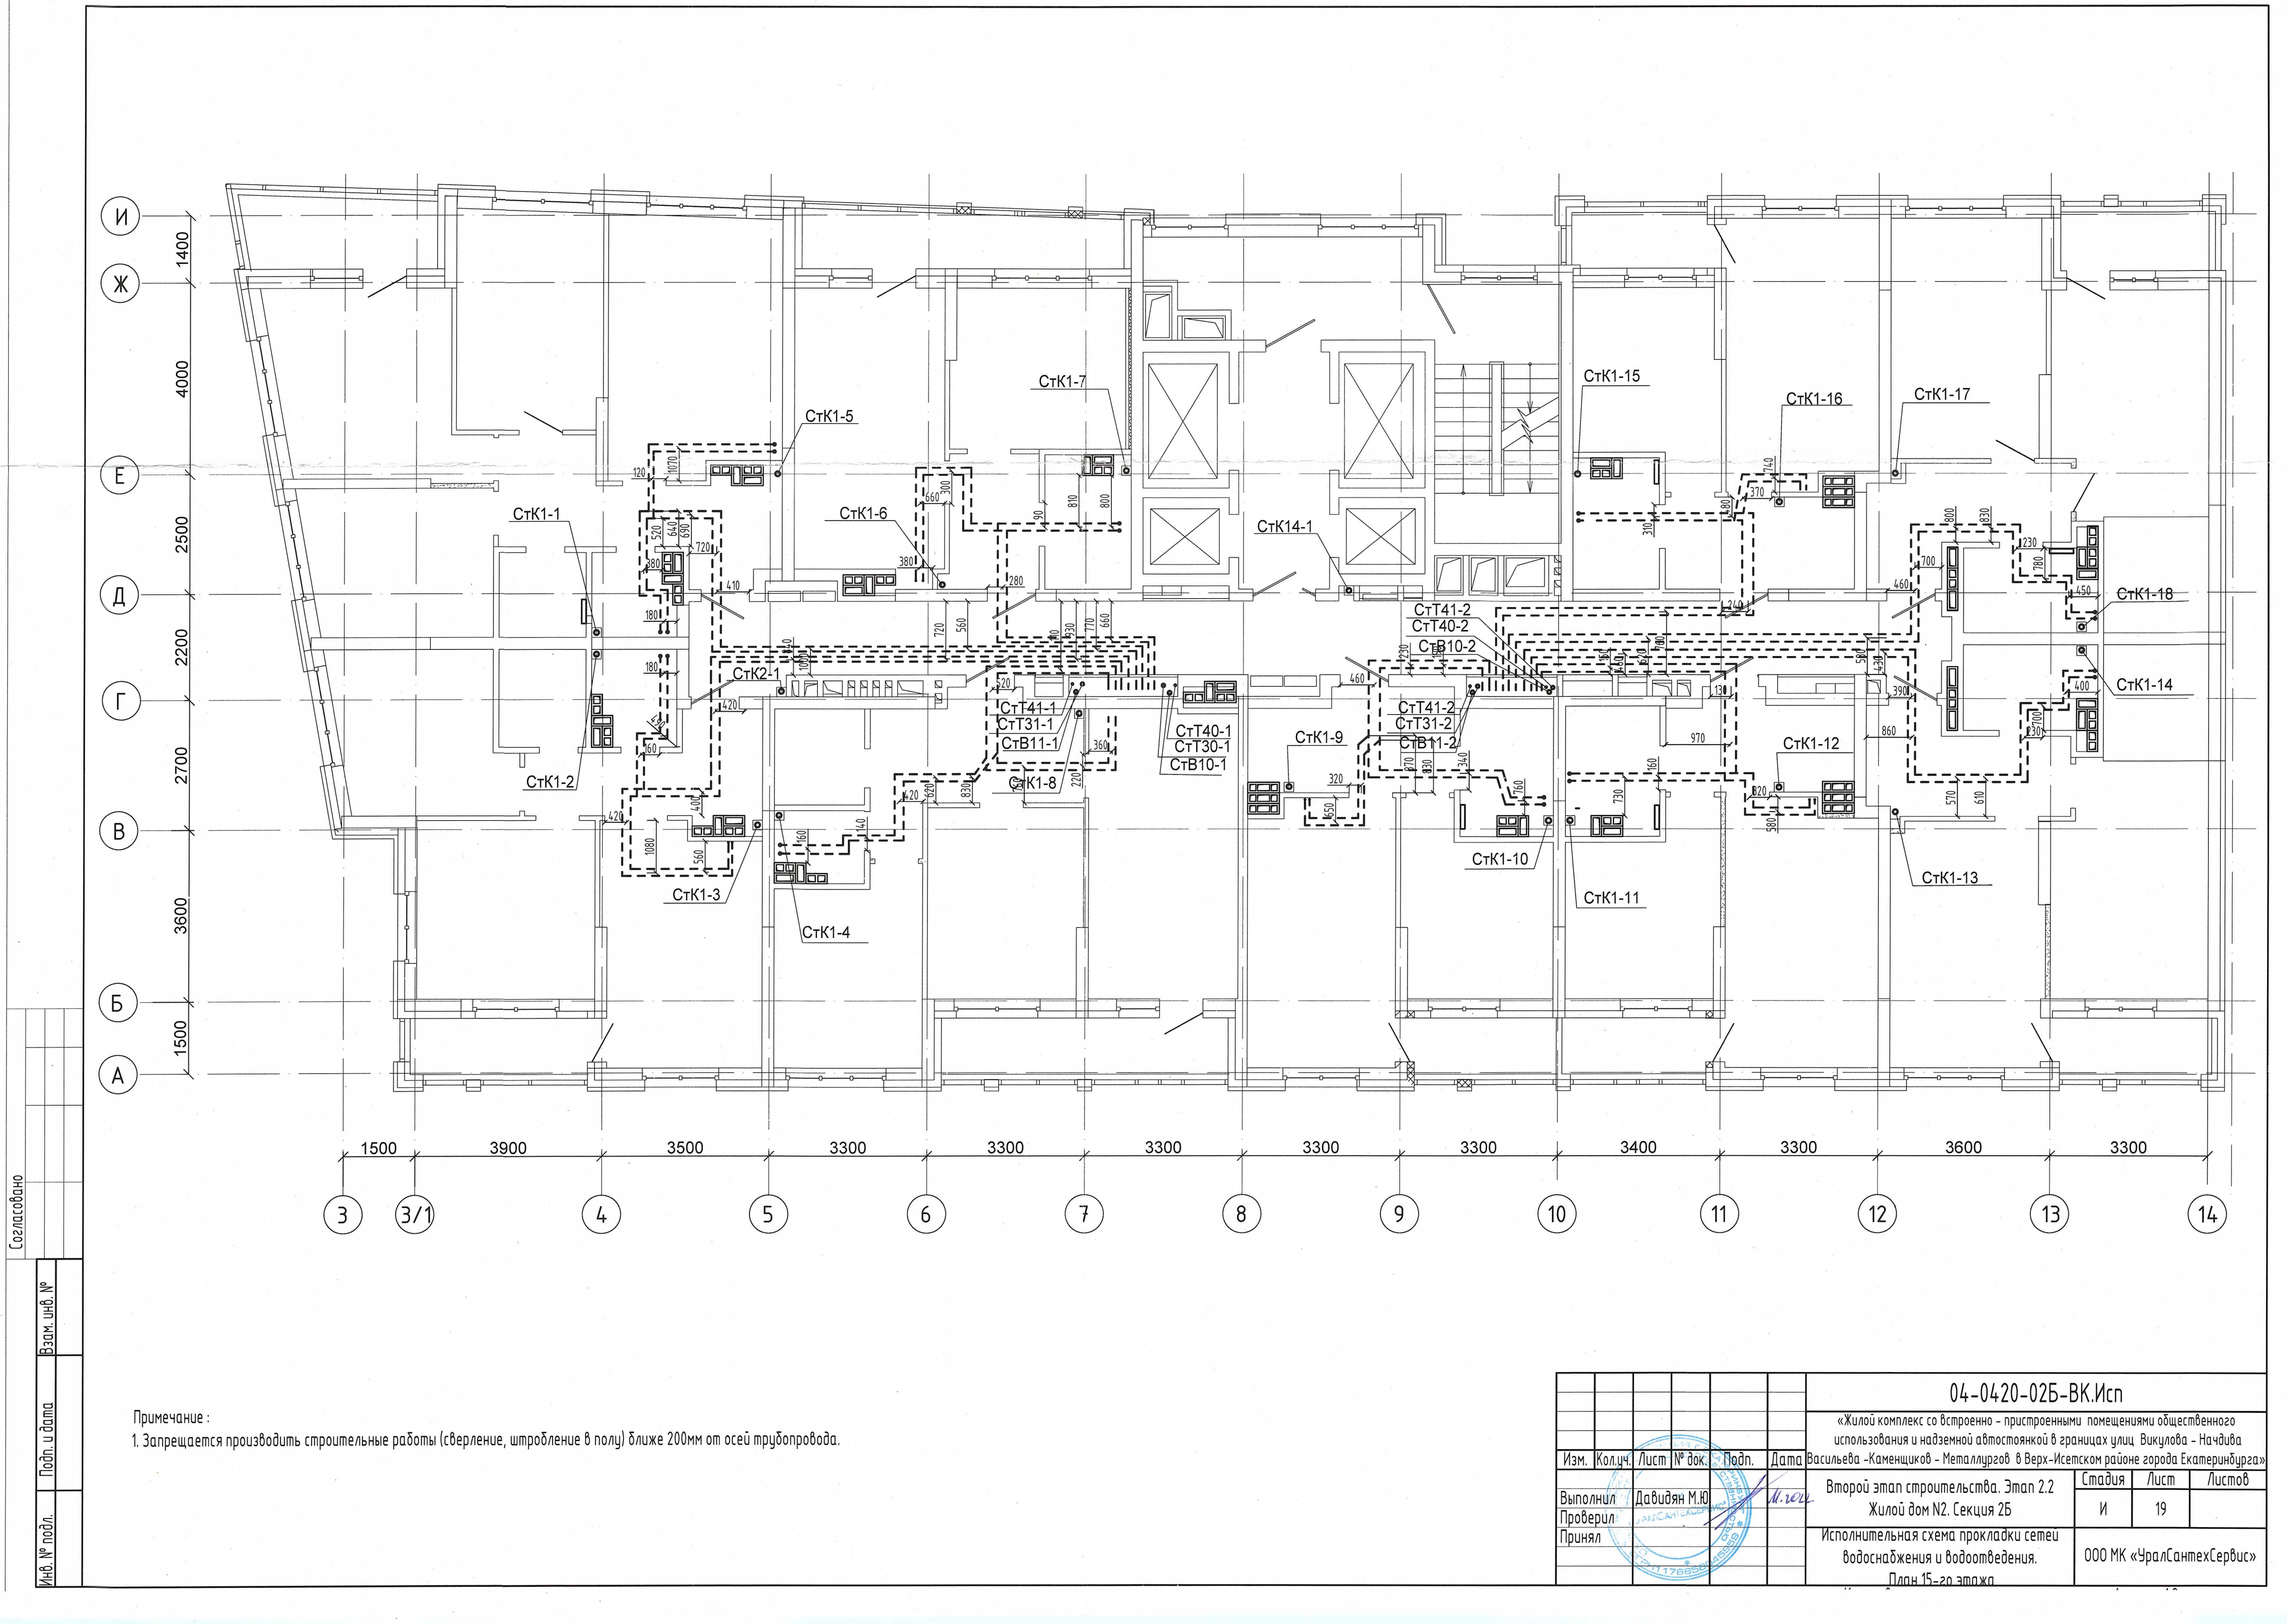


Согласовано

Инв. № подл.	Подп. и дата	Взам. инв. №

Примечание:
1. Запрещается производить строительные работы (сверление, штробление в полу) ближе 200мм от осей трубопровода.

04-0420-02Б-ВК.Исп					
«Жилой комплекс со встроенно - пристроенными помещениями общественного использования и надземной автостоянкой в границах улиц Викулова - Начида Васильева - Каменщиков - Металлургов в Верх-Исетском районе города Екатеринбурга»					
Изм.	Кол.уч.	Лист № док.	Подп.	Дата	Второй этап строительства. Этап 2.2
Выполнил	Давидян М.Ю.				Жилой дом N2. Секция 2Б
Проверил					Исполнительная схема прокладки сетей водоснабжения и водоотведения.
Принял					План 15-го этажа
				Стадия	Лист
				И	19
				ООО МК «УралСантехСервис»	

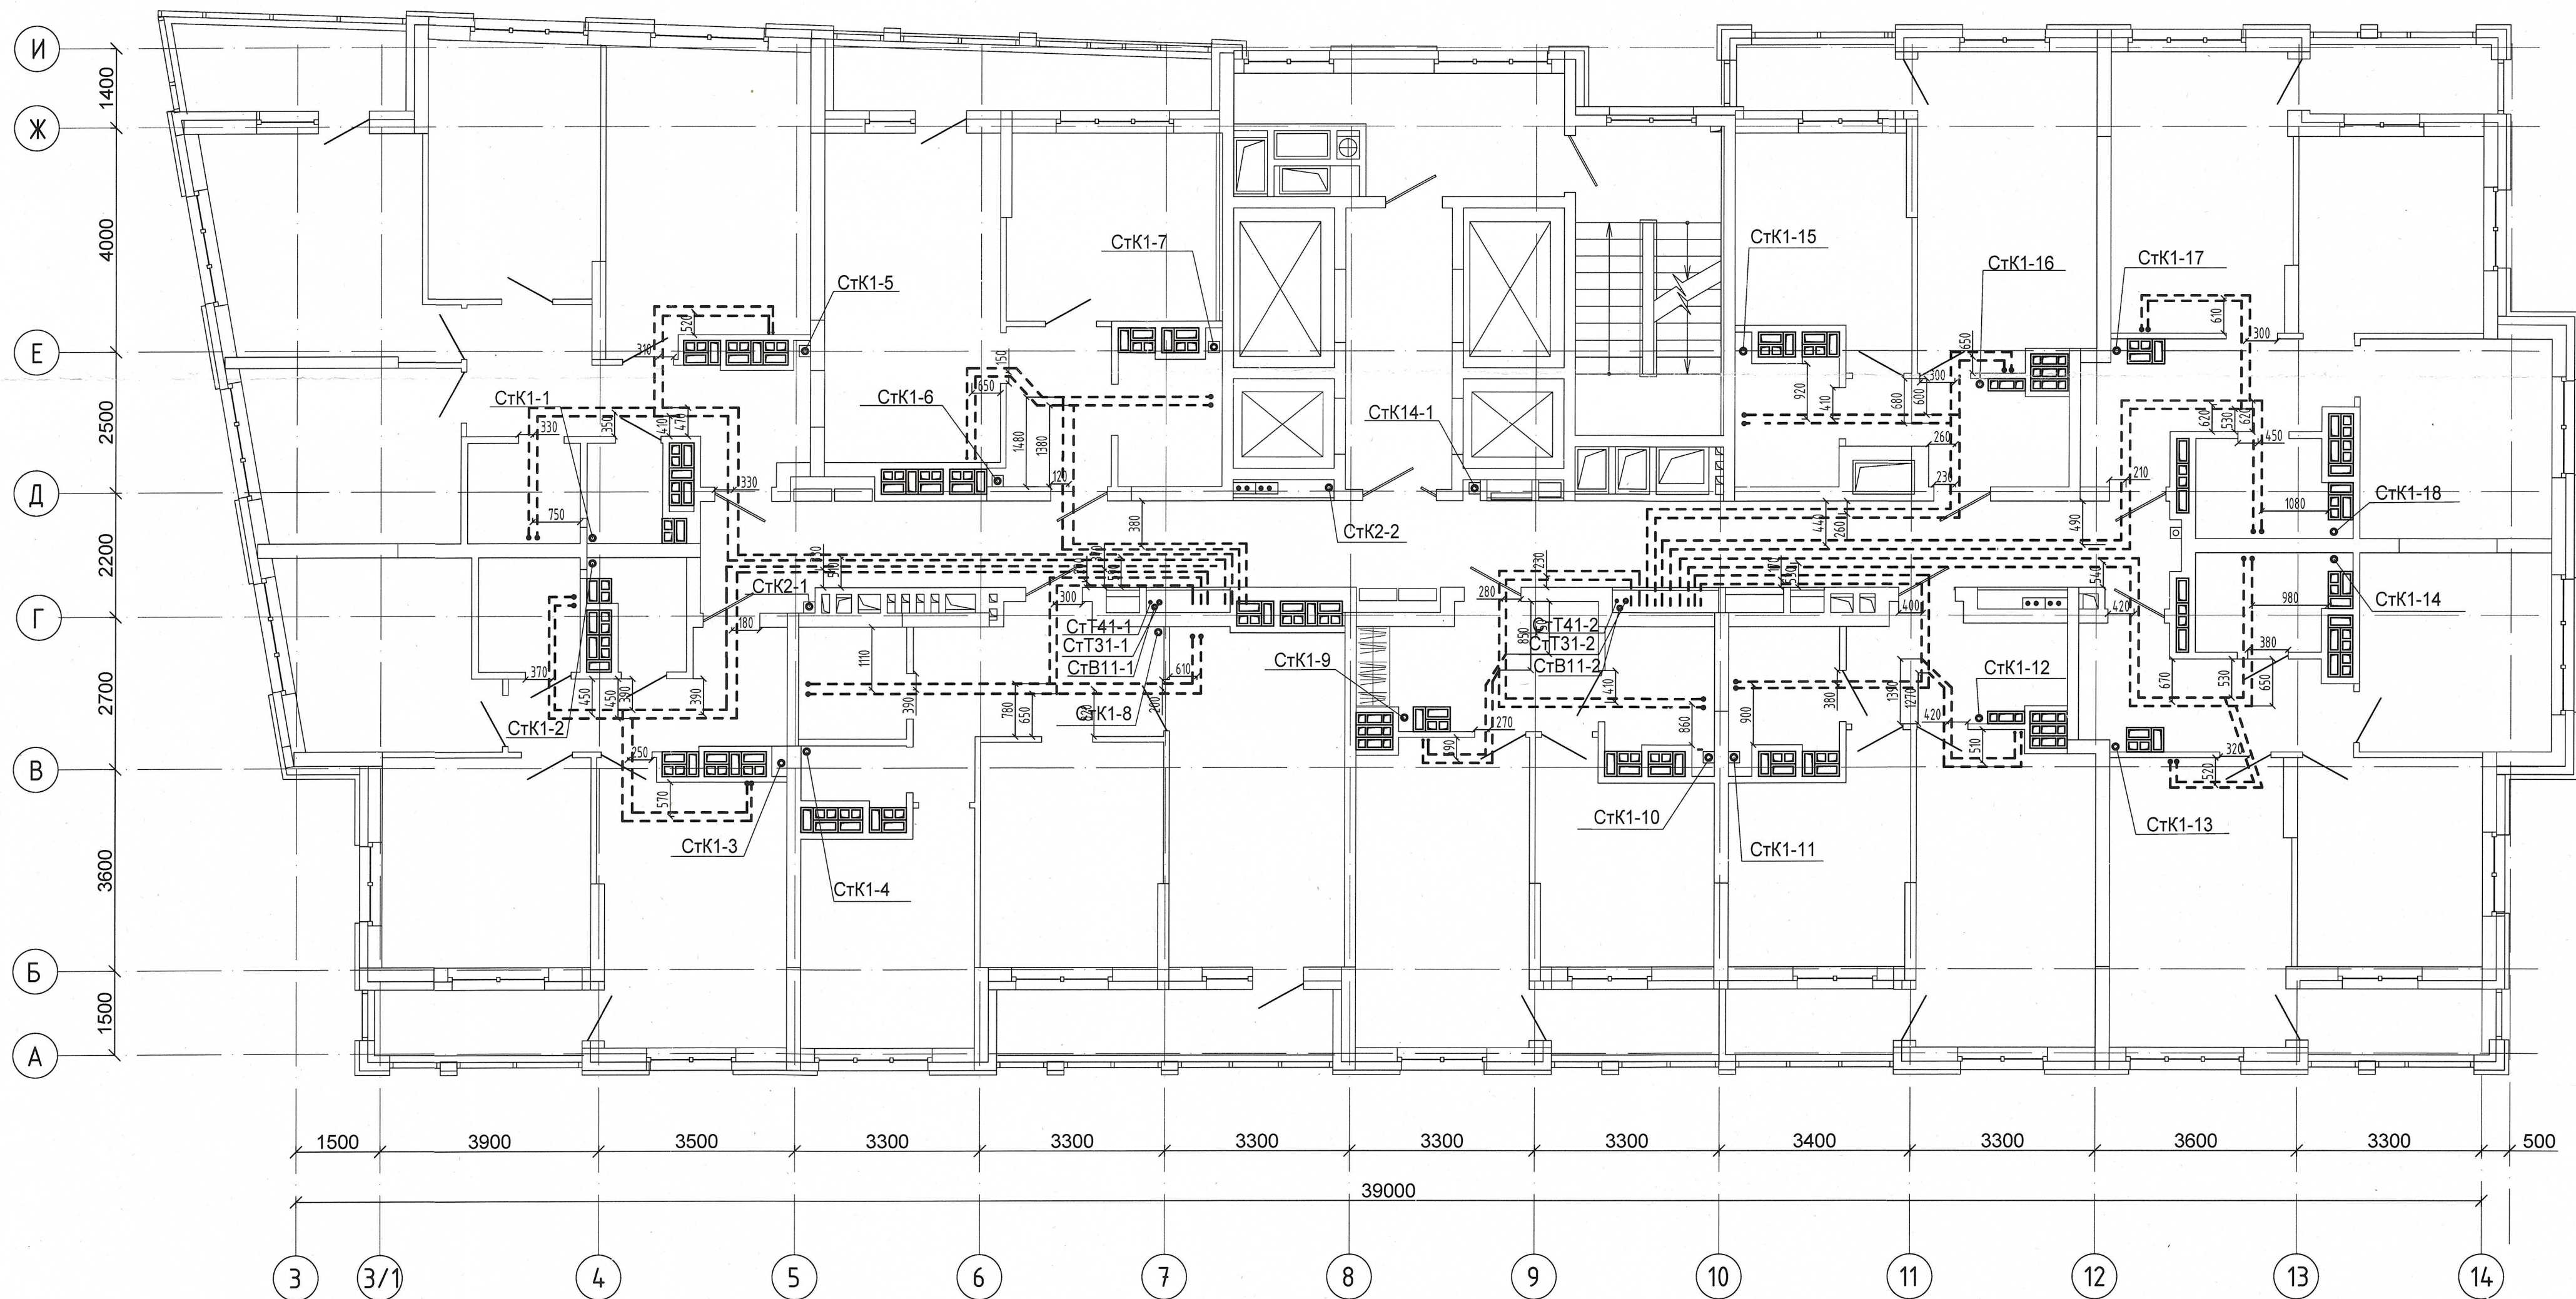

Примечание :
1. Запрещается производить строительные работы (сверление, штробление в полу) ближе 200мм от осей трубопровода.


04-0420-02Б-ВК.Исп				
«Жилой комплекс со встроенно - пристроенными помещениями общественного использования и надземной автостоянкой в границах улиц Вилулова - Начдива Васильева - Каменщиков - Металлургов в Верх-Исетском районе города Екатеринбург»				
Изм.	Кол.уч.	Лист	№ док.	Подп.
Выполнил	Давидян М.Ю.			
Проверил				
Принял				
Второй этап строительства. Этап 2.2 Жилой дом №2. Секция 2Б				Стадия
Исполнительная схема прокладки сетей водоснабжения и водоотведения.				Лист
План 20-го этажа				Листов
				И
				20
				000 МК «УралСантехСервис»

Согласовано

Взам. инв. №

Подп. и дата

Инв. № подл.

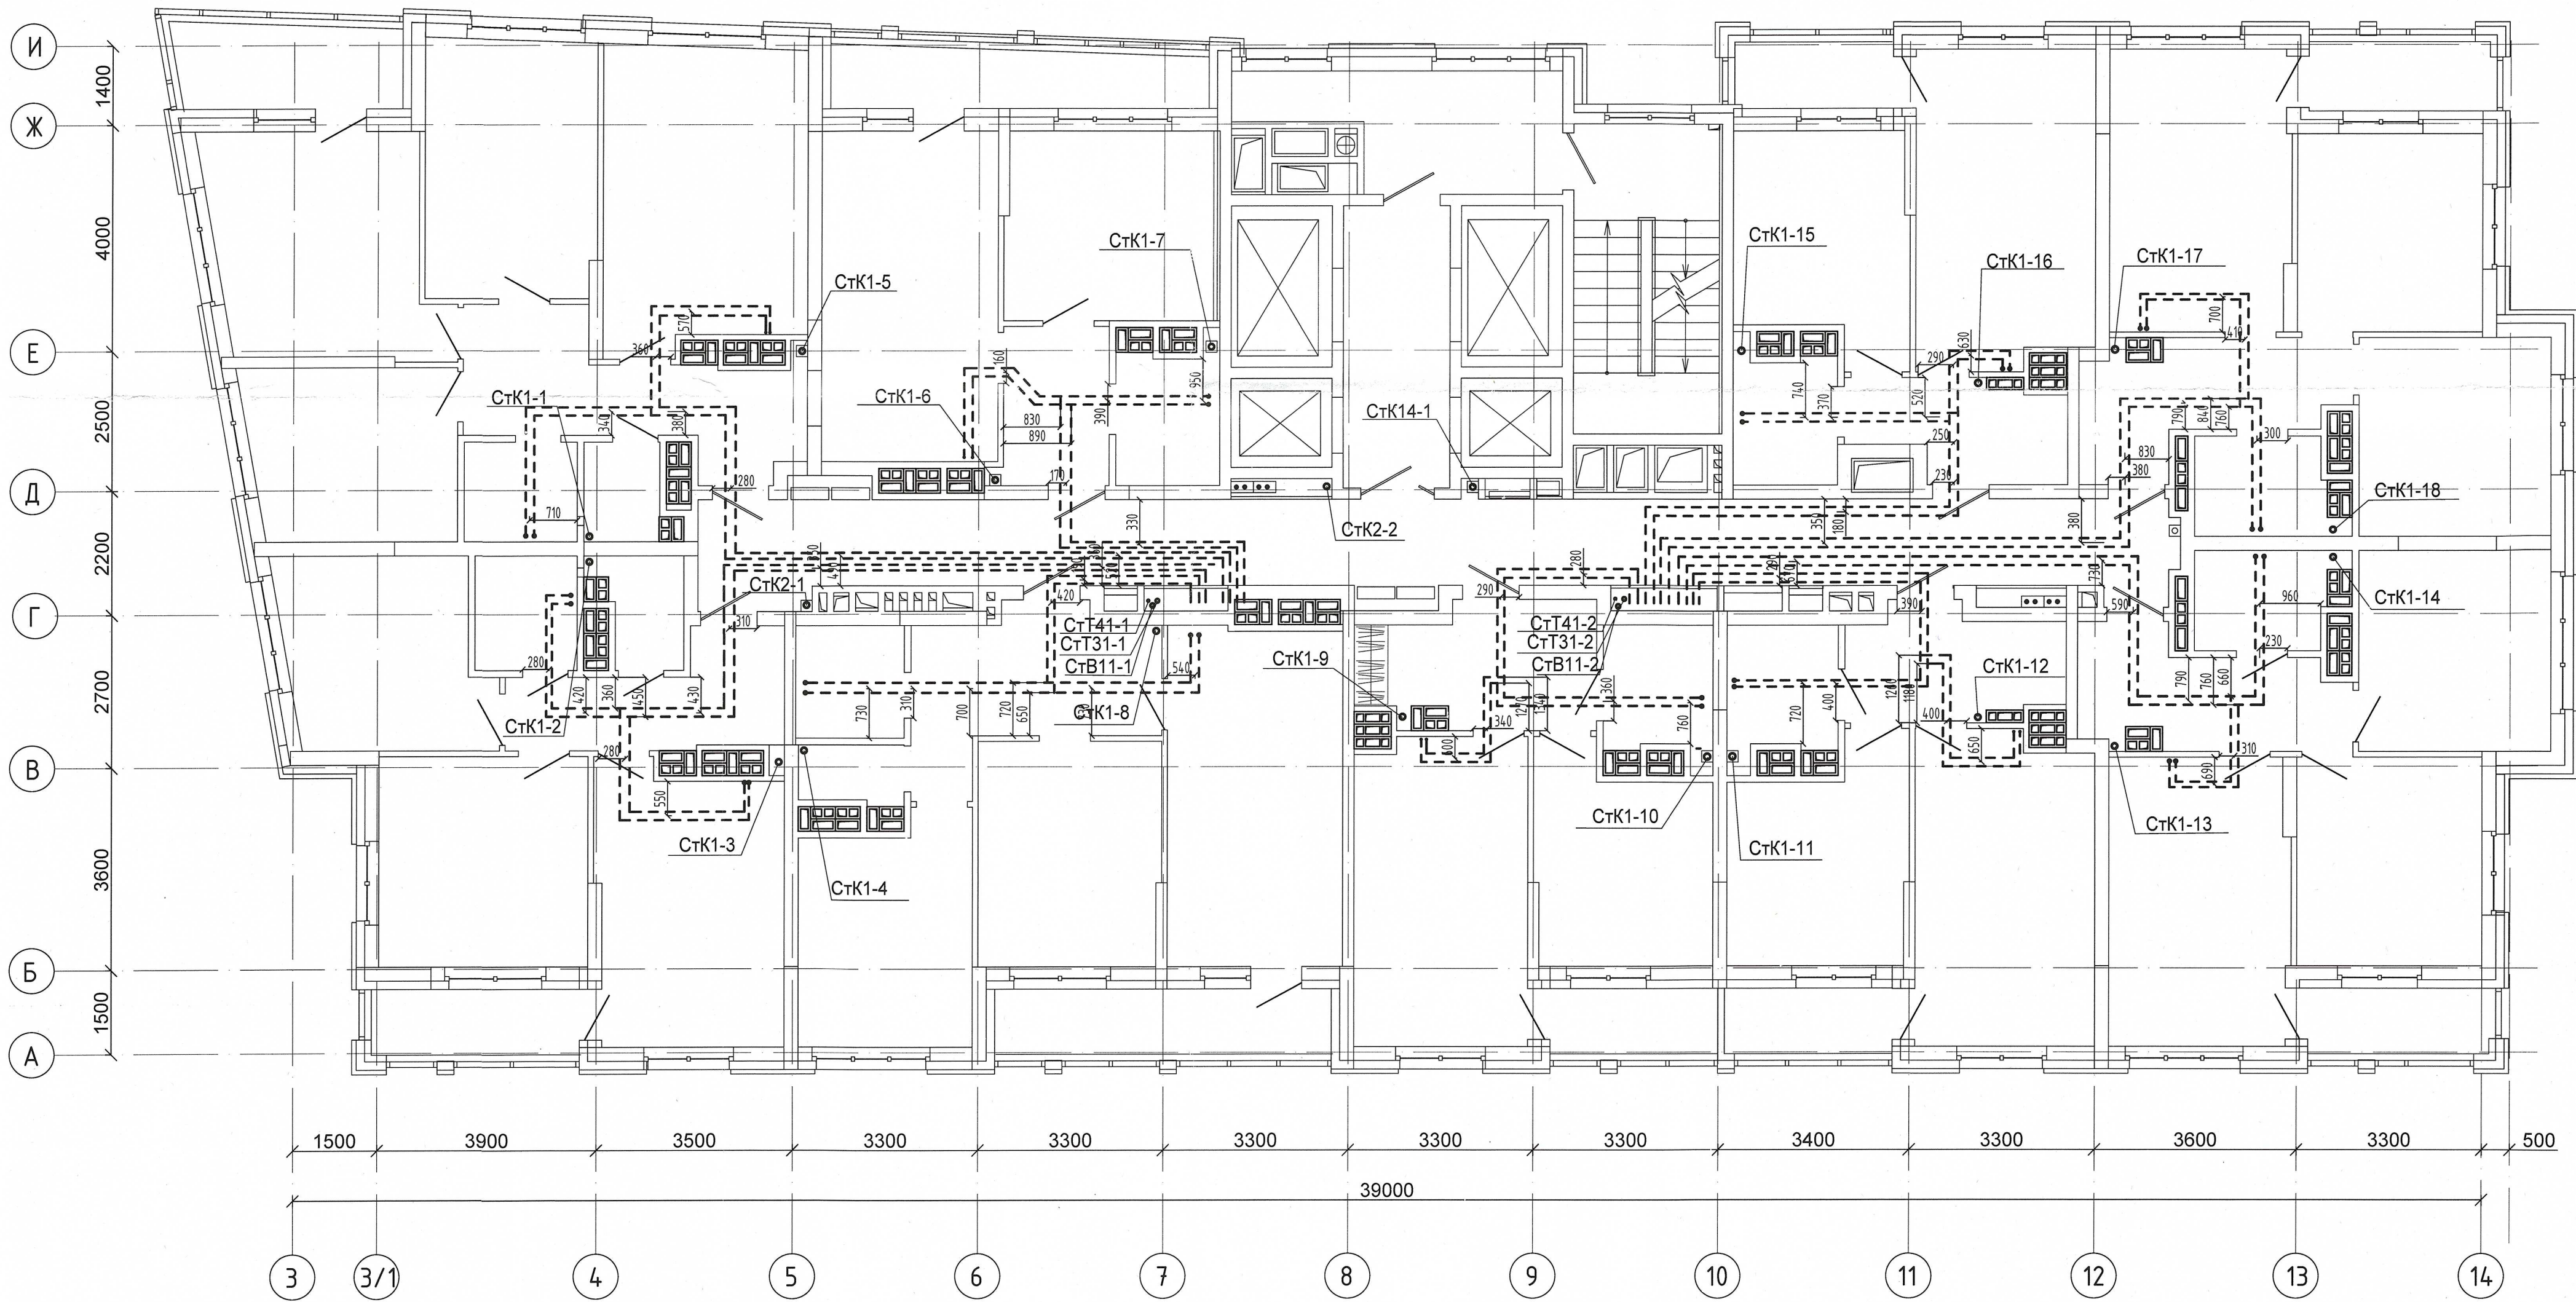


Примечание:
1. Запрещается производить строительные работы (сверление, штробление в полу) ближе 200мм от осей трубопровода.

						04-0420-02Б-ВК.Исп		
						«Жилой комплекс со встроенно - пристроенными помещениями общественного использования и надземной адмостоянкой в границах улиц. Вуколова - Начдива Васильева - Каменщиков - Металлургов. в Верх-Исетском районе города Екатеринбург»		
Изм.	Кол.уч.	Лист	№ док.	Подп.	Дата	Второй этап строительства. Этап 2.2	Стадия	Лист
Выполнил	Давидян М.Ю.					Жилой дом №2. Секция 2Б	И	22
Проверил						Исполнительная схема прокладки сетей водоснабжения и водоотведения.	000 МК «УралСантехСервис»	
Принял						План 22-20 этажа		

Согласовано

Инв. № подл. Подп. и дата Взам. инв. №

Примечание :
1. Запрещается производить строительные работы (сверление, штробление в полу) ближе 200мм от осей трубопровода.

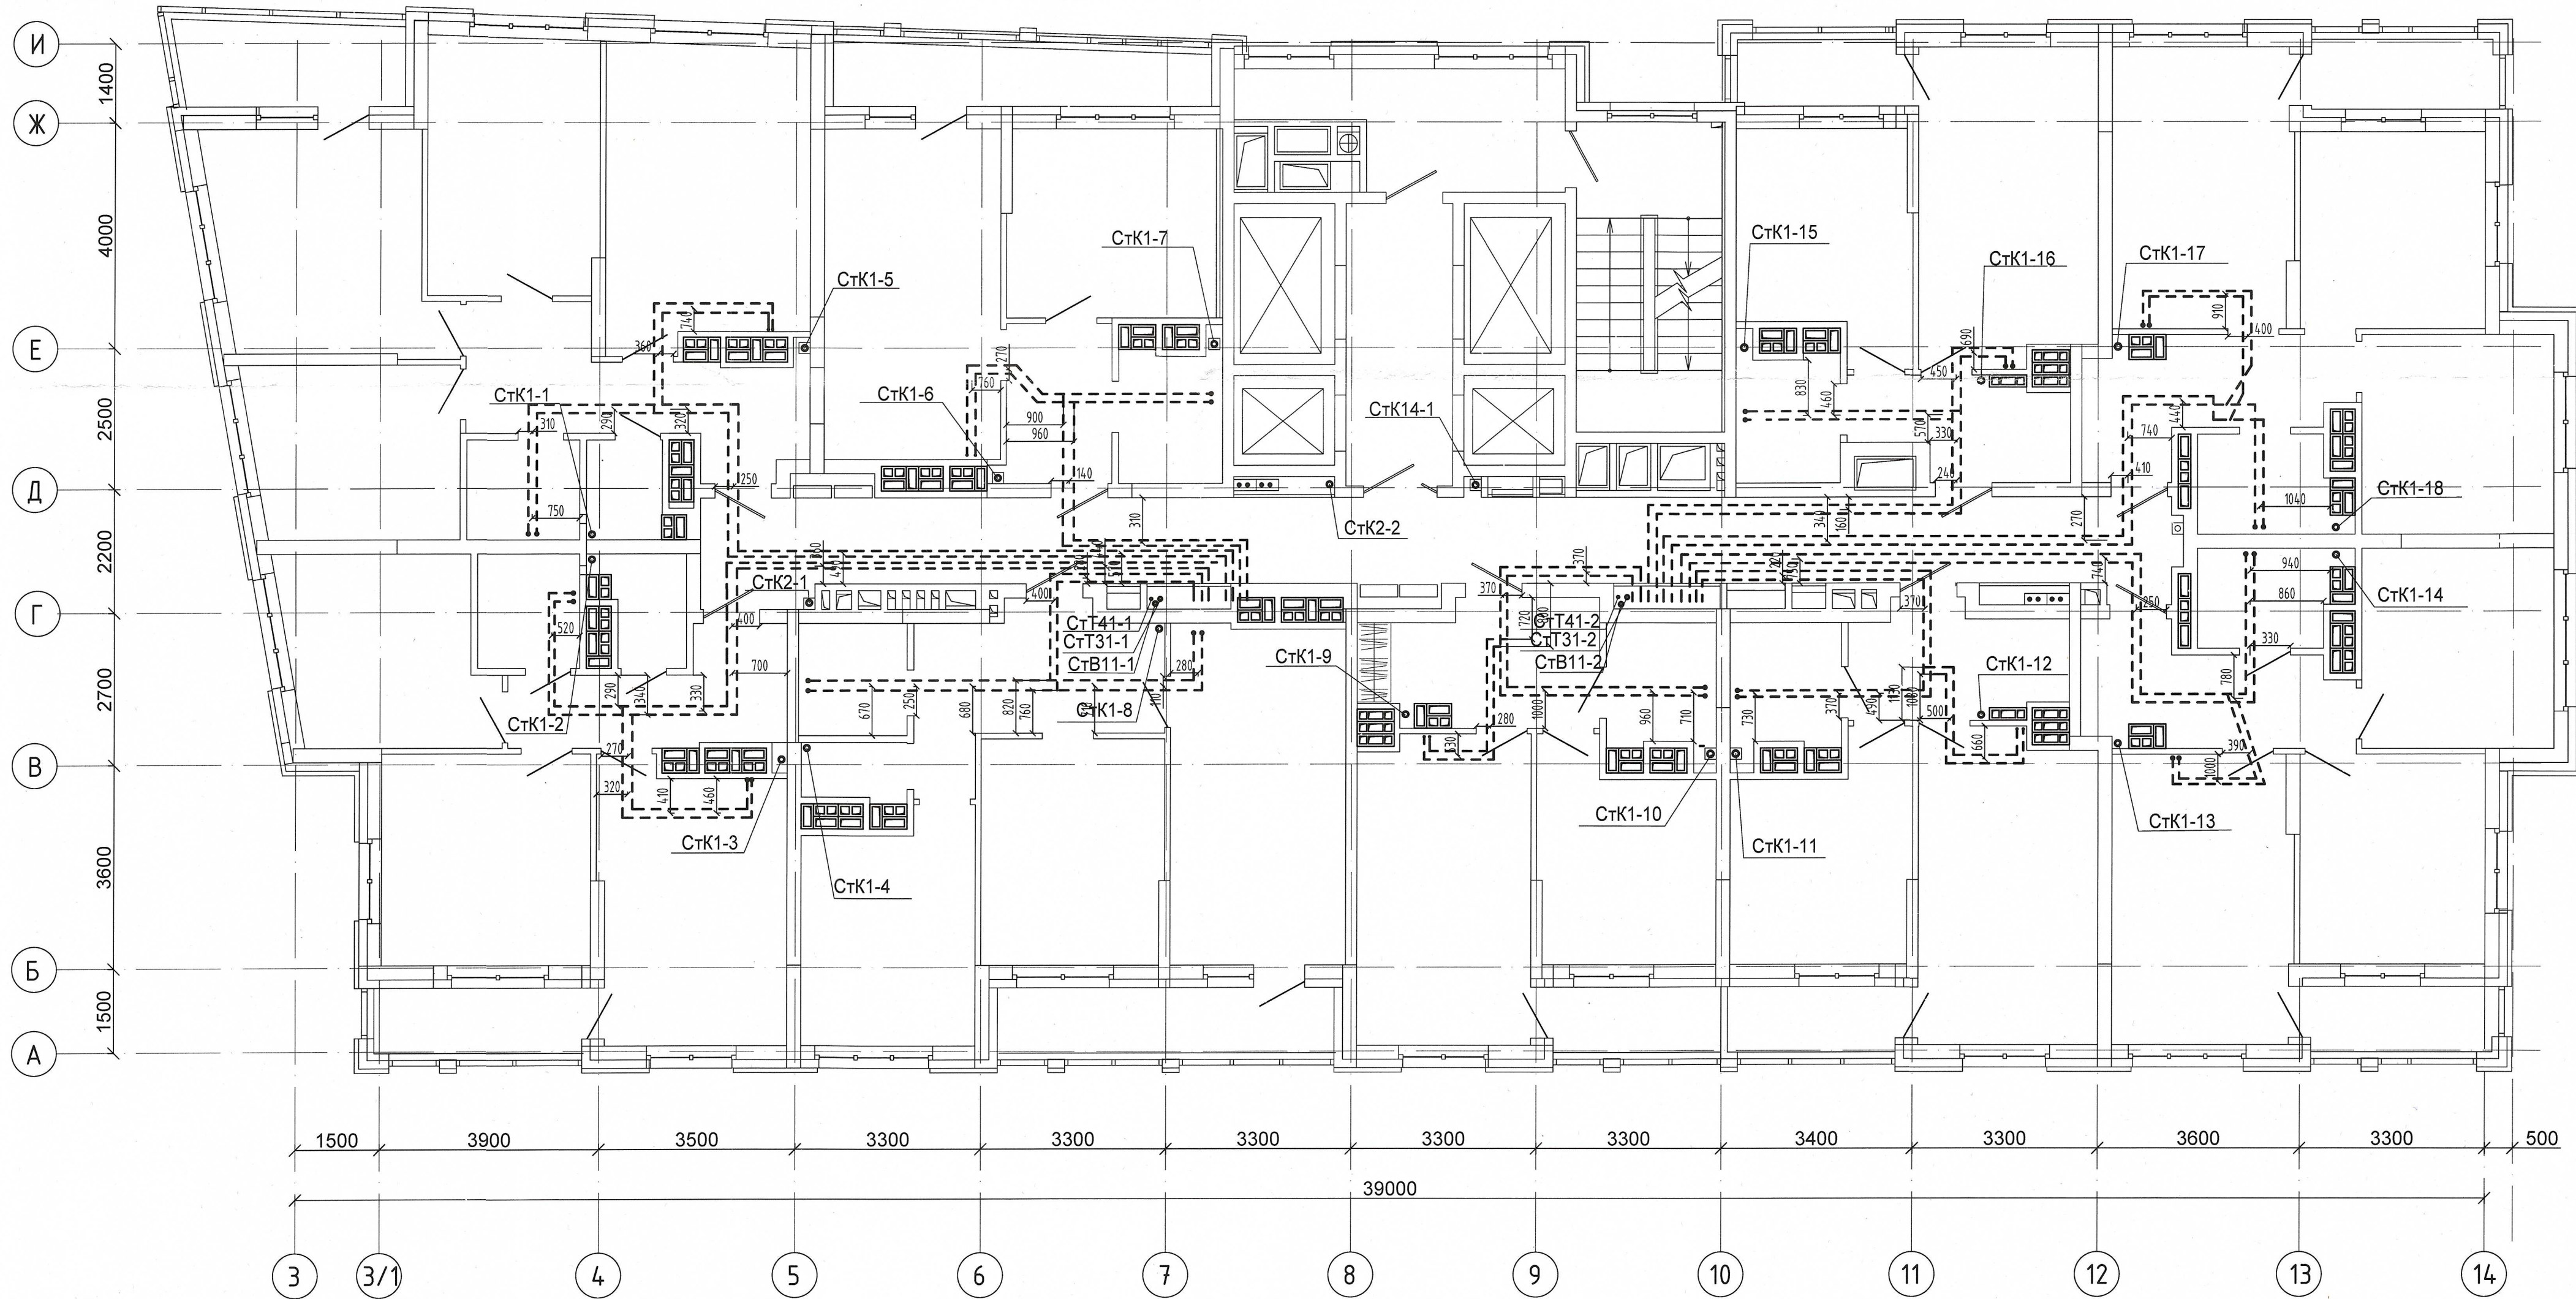


04-0420-02Б-ВК.Исп					
«Жилой комплекс со встроенно - пристроенными помещениями общественного использования и надземной автостоянкой в границах улиц Вукулова - Начидиба Васильева -Каменщиков -Металлургов в Верх-Исетском районе города Екатеринбург»					
Изм.	Кол.уч.	Лист	№ док.	Подп.	Дата
Выполнил	Давидян М.Ю.				
Проверил					
Принял					
Второй этап строительства. Этап 2.2 Жилой дом №2. Секция 2Б				Стадия	Лист
Исполнительная схема прокладки сетей водоснабжения и водоотведения.				И	23
План 23-20 этажа				ООО МК «УралСантехСервис»	

Карта

Формат А3


Согласовано

Изм. №	Подп.	Дата	Взам. инв. №

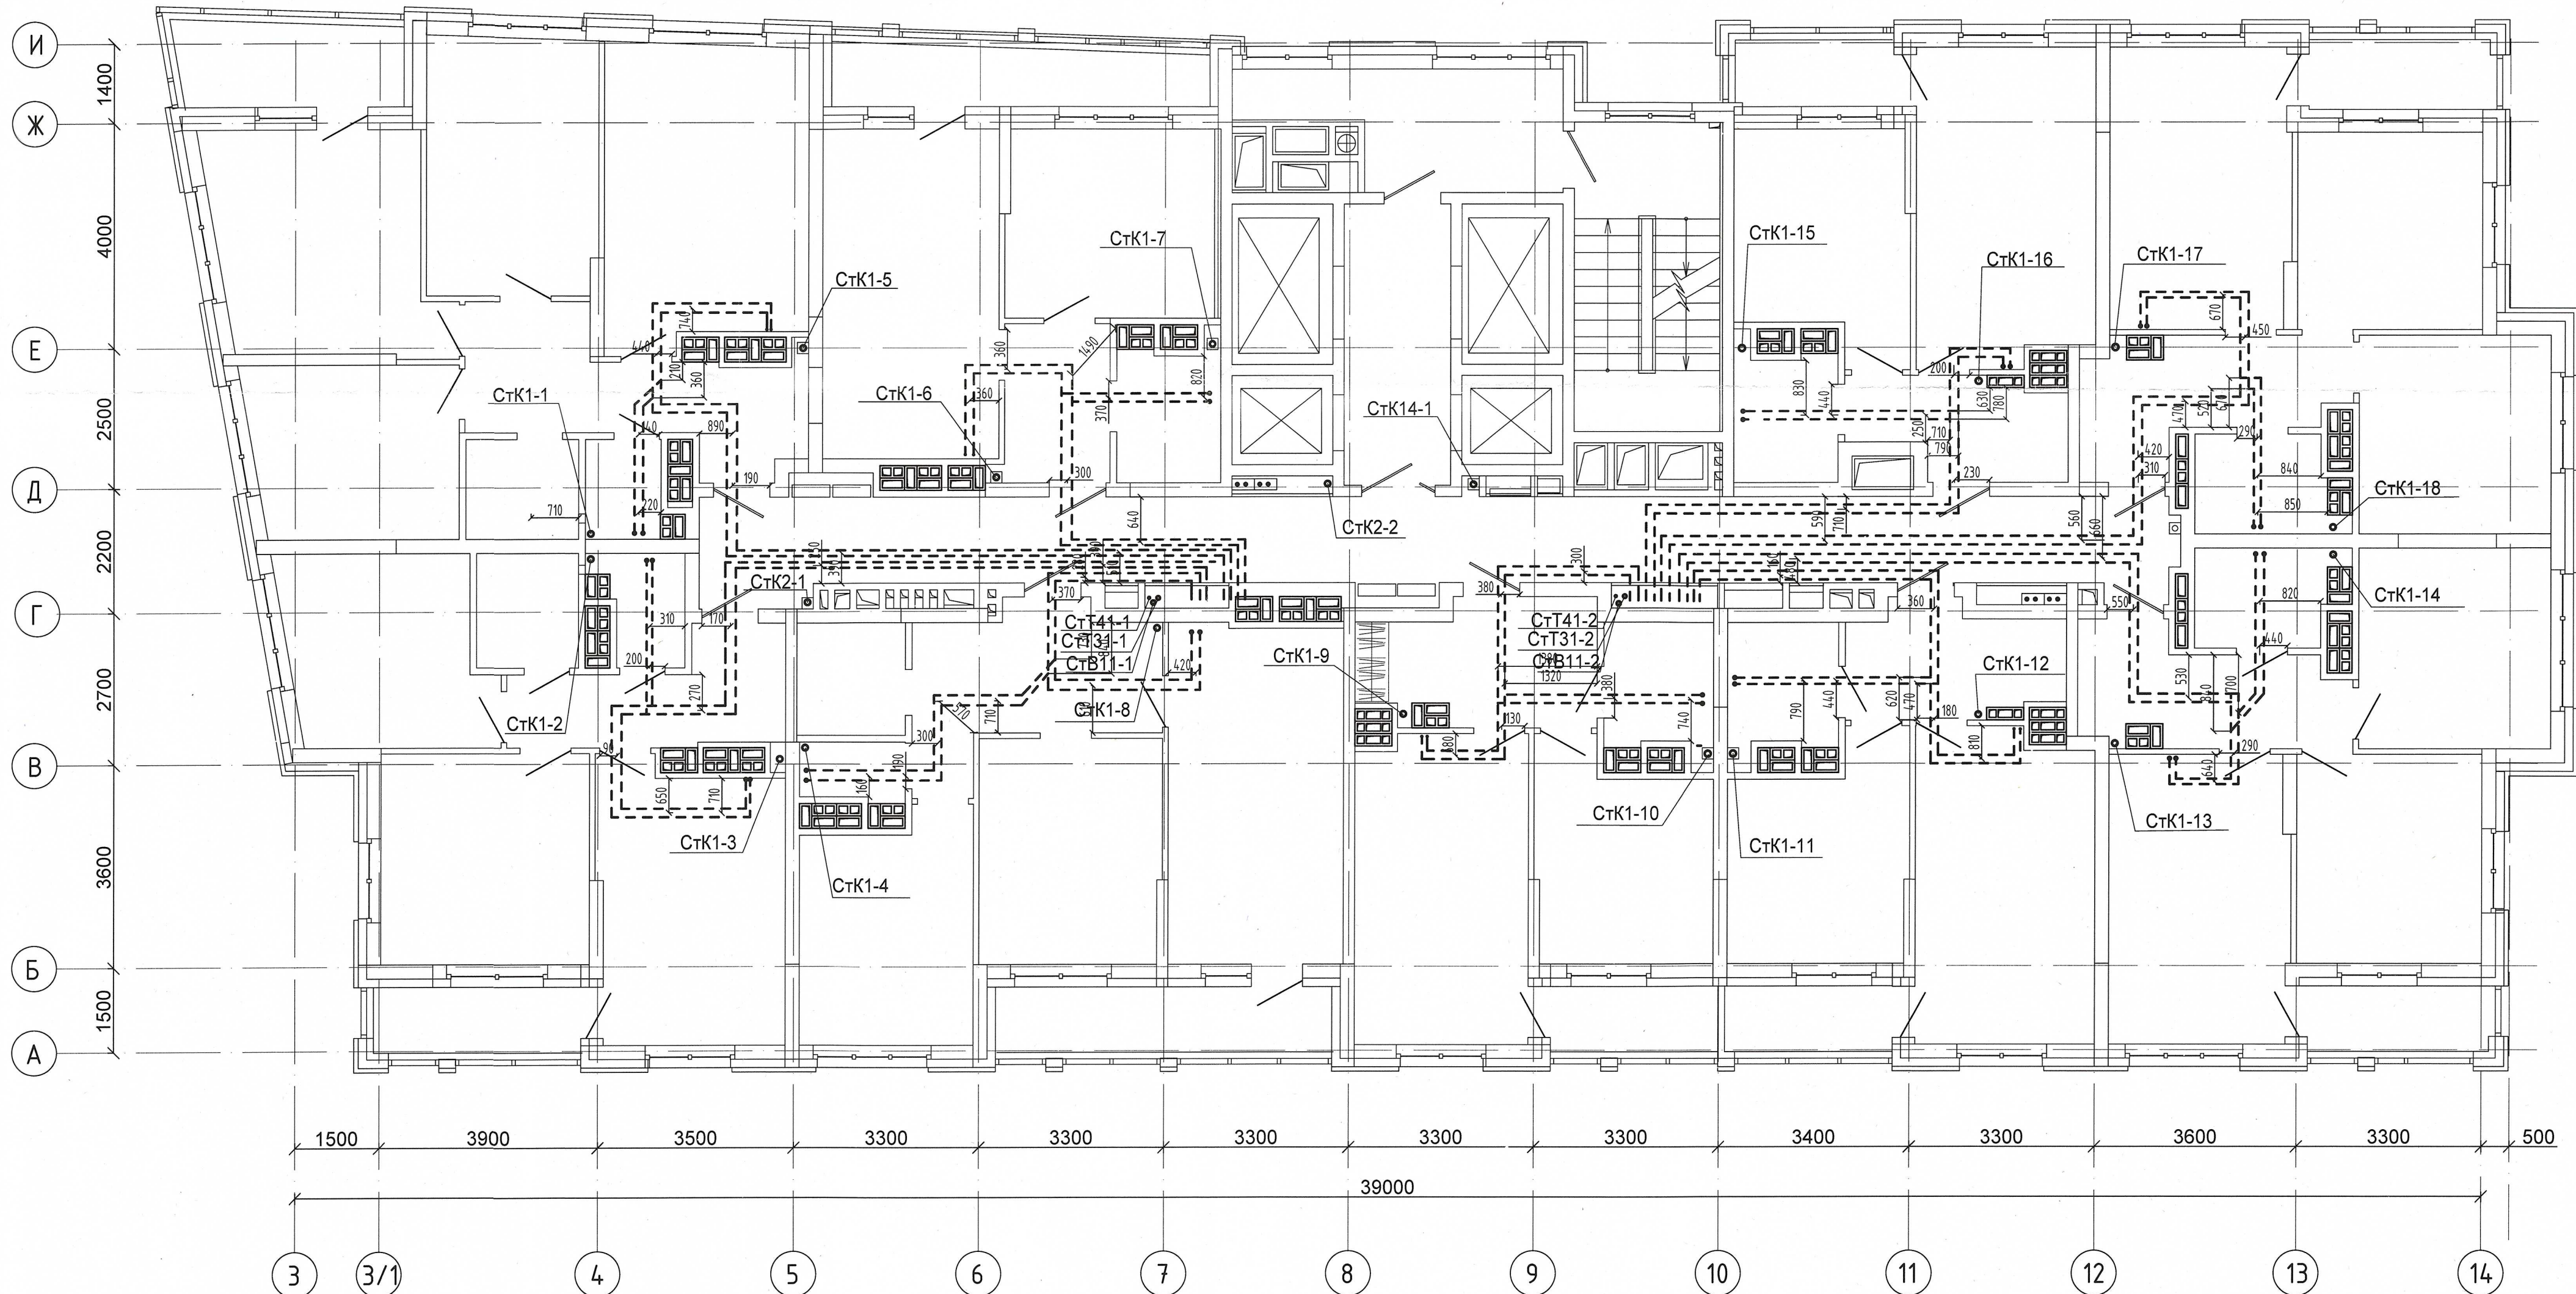

Примечание :
1. Запрещается производить строительные работы (сверление, штробление в полу) ближе 200мм от осей трубопровода.

04-0420-025-ВК.Исп					
«Жилой комплекс со встроенно - пристроенными помещениями общественного использования и надземной адвостоянкой в границах улиц Вуколова - Начдиба Васильева -Каменщиков - Металлургов в Верх-Исетском районе города Екатеринбург»					
Изм.	Кол.уч.	Лист № док.	Подп.	Дата	Второй этап строительства. Этап 2.2
Выполнил	Давидян М.Ю.				Жилой дом N2. Секция 25
Проверил					Исполнительная схема прокладки сетей водоснабжения и водоотведения.
Принял					План 24-го этажа
				Стадия	Лист
				И	24
				ООО МК «УралСантехСервис»	

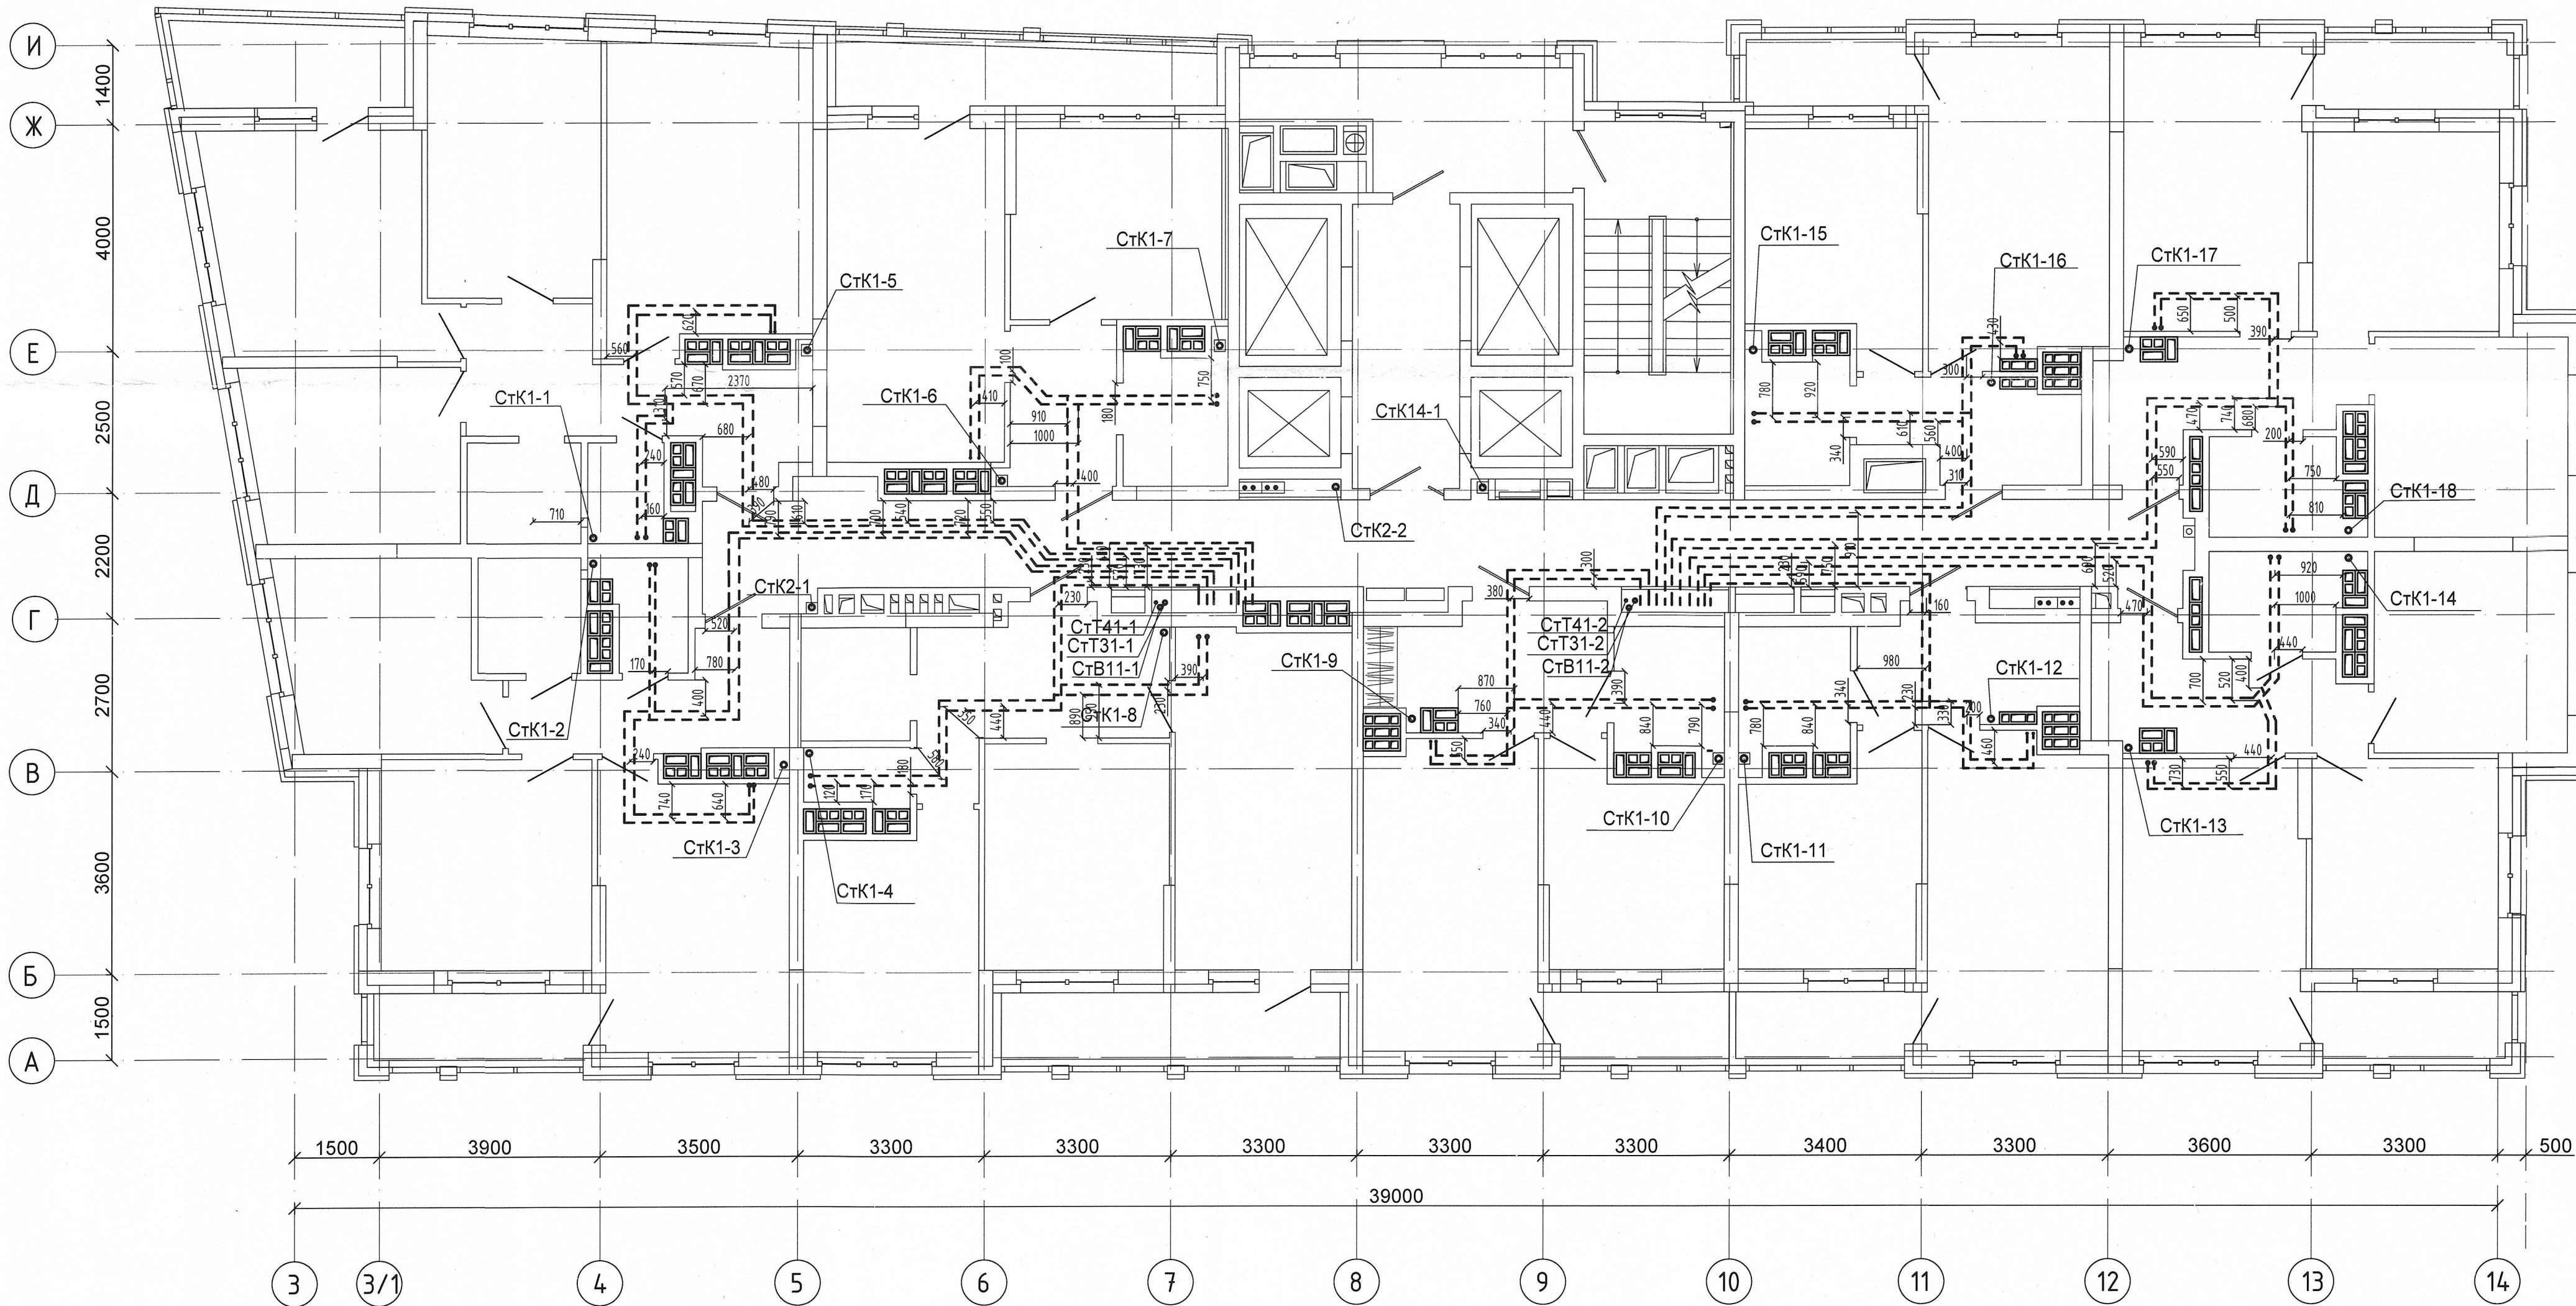

Согласовано

Изм. №	№ подл.	Подп. и дата	Взам. инв. №

Примечание :
1. Запрещается производить строительные работы (сверление, штробление в полу) ближе 200мм от осей трубопровода.

04-0420-02Б-ВК.Исп				
«Жилой комплекс со встроенно - пристроенными помещениями общественного использования и надземной автостоянкой в границах улиц Викулова - Начдива Васильева - Каменщиков - Металлургов в Верх-Исетском районе города Екатеринбурга»				
Изм.	Кол.уч.	Лист	№ док.	Подп.
Выполнил	Давидян М.Ю.			
Проверил				
Принял				
Второй этап строительства, Этап 2.2 Жилой дом №2. Секция 2Б			Стадия	Лист
Исполнительная схема прокладки сетей водоснабжения и водоотведения.			И	25
План 25-го этажа			000 МК «УралСантехСервис»	

Согласовано


Инв. № подл. Подп. и дата Взам. инв. №

Примечание :
1. Запрещается производить строительные работы (сверление, штробление в полу) ближе 200мм от осей трубопровода.

					04-0420-025-ВК.Исп			
					«Жилой комплекс со встроенно - пристроенными помещениями общественного использования и надземной автостоянкой в границах улиц Видулова - Начдива Васильева - Каменщиков - Металлургов в Верх-Исетском районе города Екатеринбурга»			
Изм.	Кол.ч.	Лист № док.	Подп.	Дата	Второй этап строительства. Этап 2.2 Жилой дом N2. Секция 2Б	Стадия	Лист	Листов
Выполнил	Давидян М.Ю.					И	26	
Проверил						ООО МК «УралСантехСервис»		
Принял					Исполнительная схема прокладки сетей водоснабжения и водоотведения. План 26-го этажа			


Согласовано

Инв. № подл.	Подп. и дата	Взам. инв. №

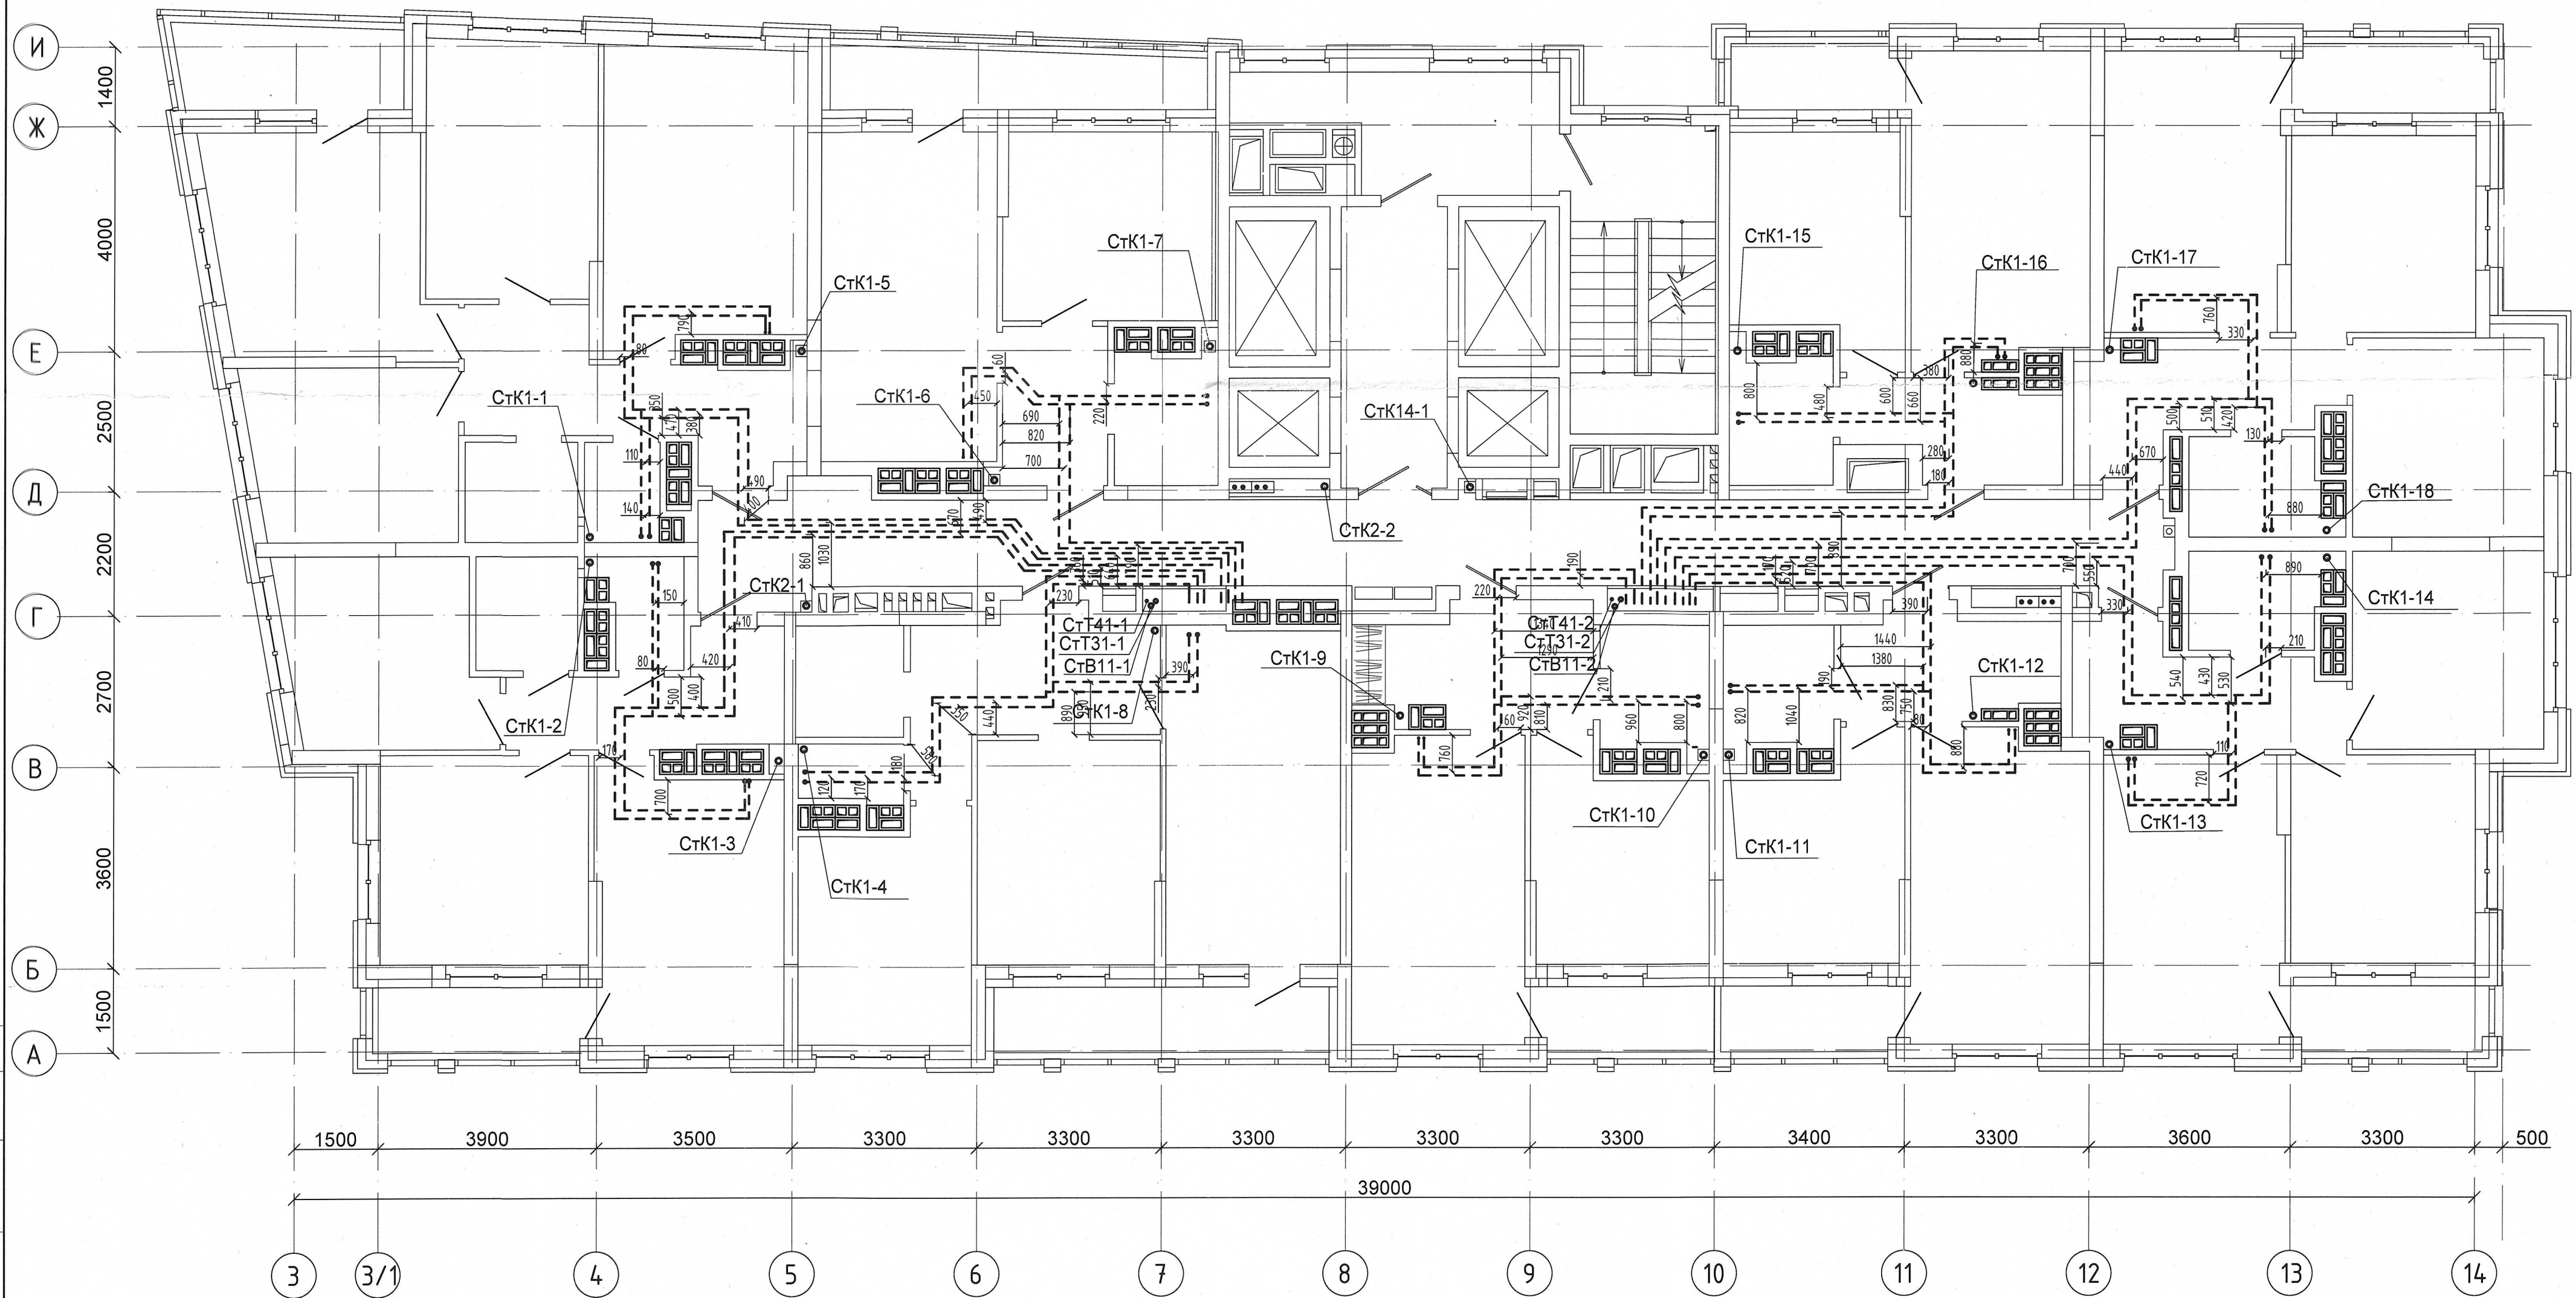


Примечание:
1. Запрещается производить строительные работы (сверление, штробление в полу) ближе 200мм от осей трубопровода.

04-0420-025-ВК.Исп					
«Жилой комплекс со встроенно - пристроенными помещениями общественного использования и надземной автостоянкой в границах улиц. Вуколова - Начудова Васильева - Каменщиков - Металлургов в Верх-Исетском районе города Екатеринбурга»					
Изм.	Кол.уч.	Лист № док.	Подп.	Дата	Стадия
Выполнил	Давидян М.Ю.				И
Проверил					27
Принял					
Второй этап строительства. Этап 2.2 Жилой дом №2. Секция 25 Исполнительная схема прокладки сетей водоснабжения и водоотведения. План 27-го этажа					ООО МК «УралСантехСервис»

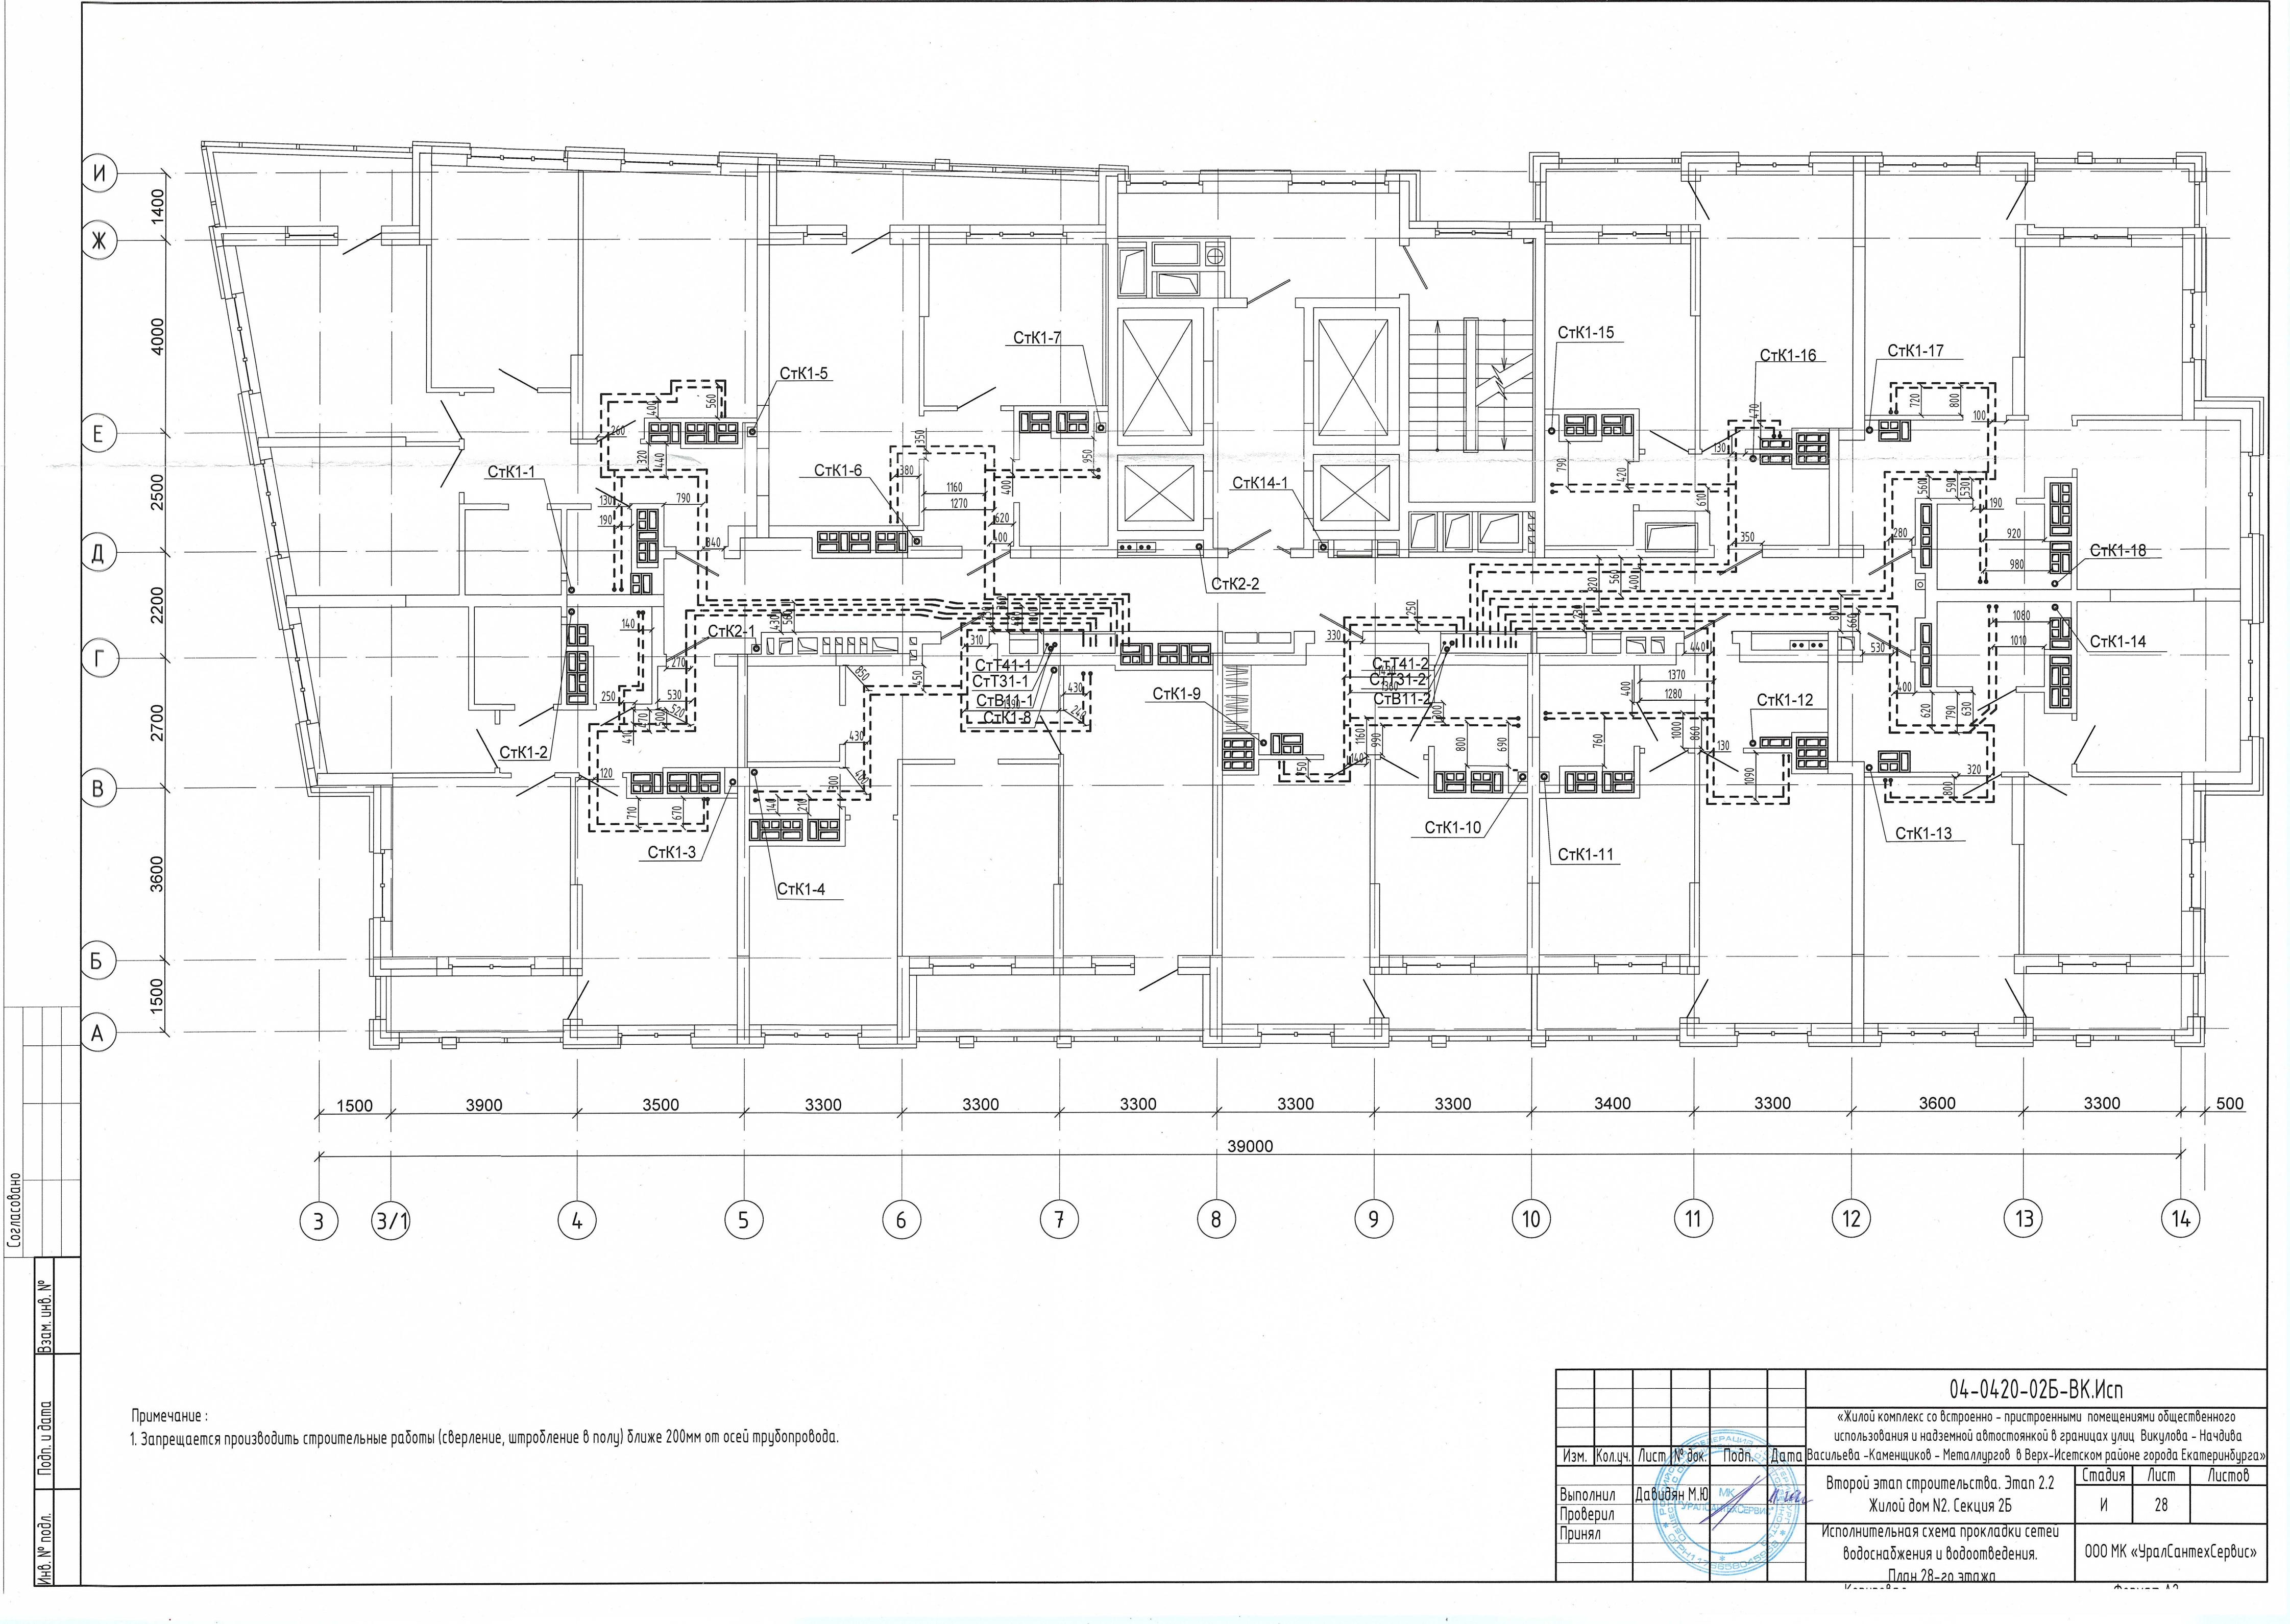


Примечание :
1. Запрещается производить строительные работы (сверление, штробление в полу) ближе 200мм от осей трубопровода.

04-0420-025-ВК.Исн					
«Жилой комплекс со встроенно - пристроенными помещениями общественного использования и надземной автостоянкой в границах улиц Викулова - Начудица Васильева -Каменщиков -Металлургов в Верх-Исетском районе города Екатеринбурга»					
Изм.	Кол.уч.	Лист	№ док.	Подп.	Дата
Выполнил	Давидян М.Ю.	М.К.	И.И.		
Проверил					
Принял					
Второй этап строительства. Этап 2.2 Жилой дом №2. Секция 25				Стадия	Лист
Исполнительная схема прокладки сетей водоснабжения и водоотведения.				И	28
План 28-20 этаж				ООО МК «УралСантехСервис»	

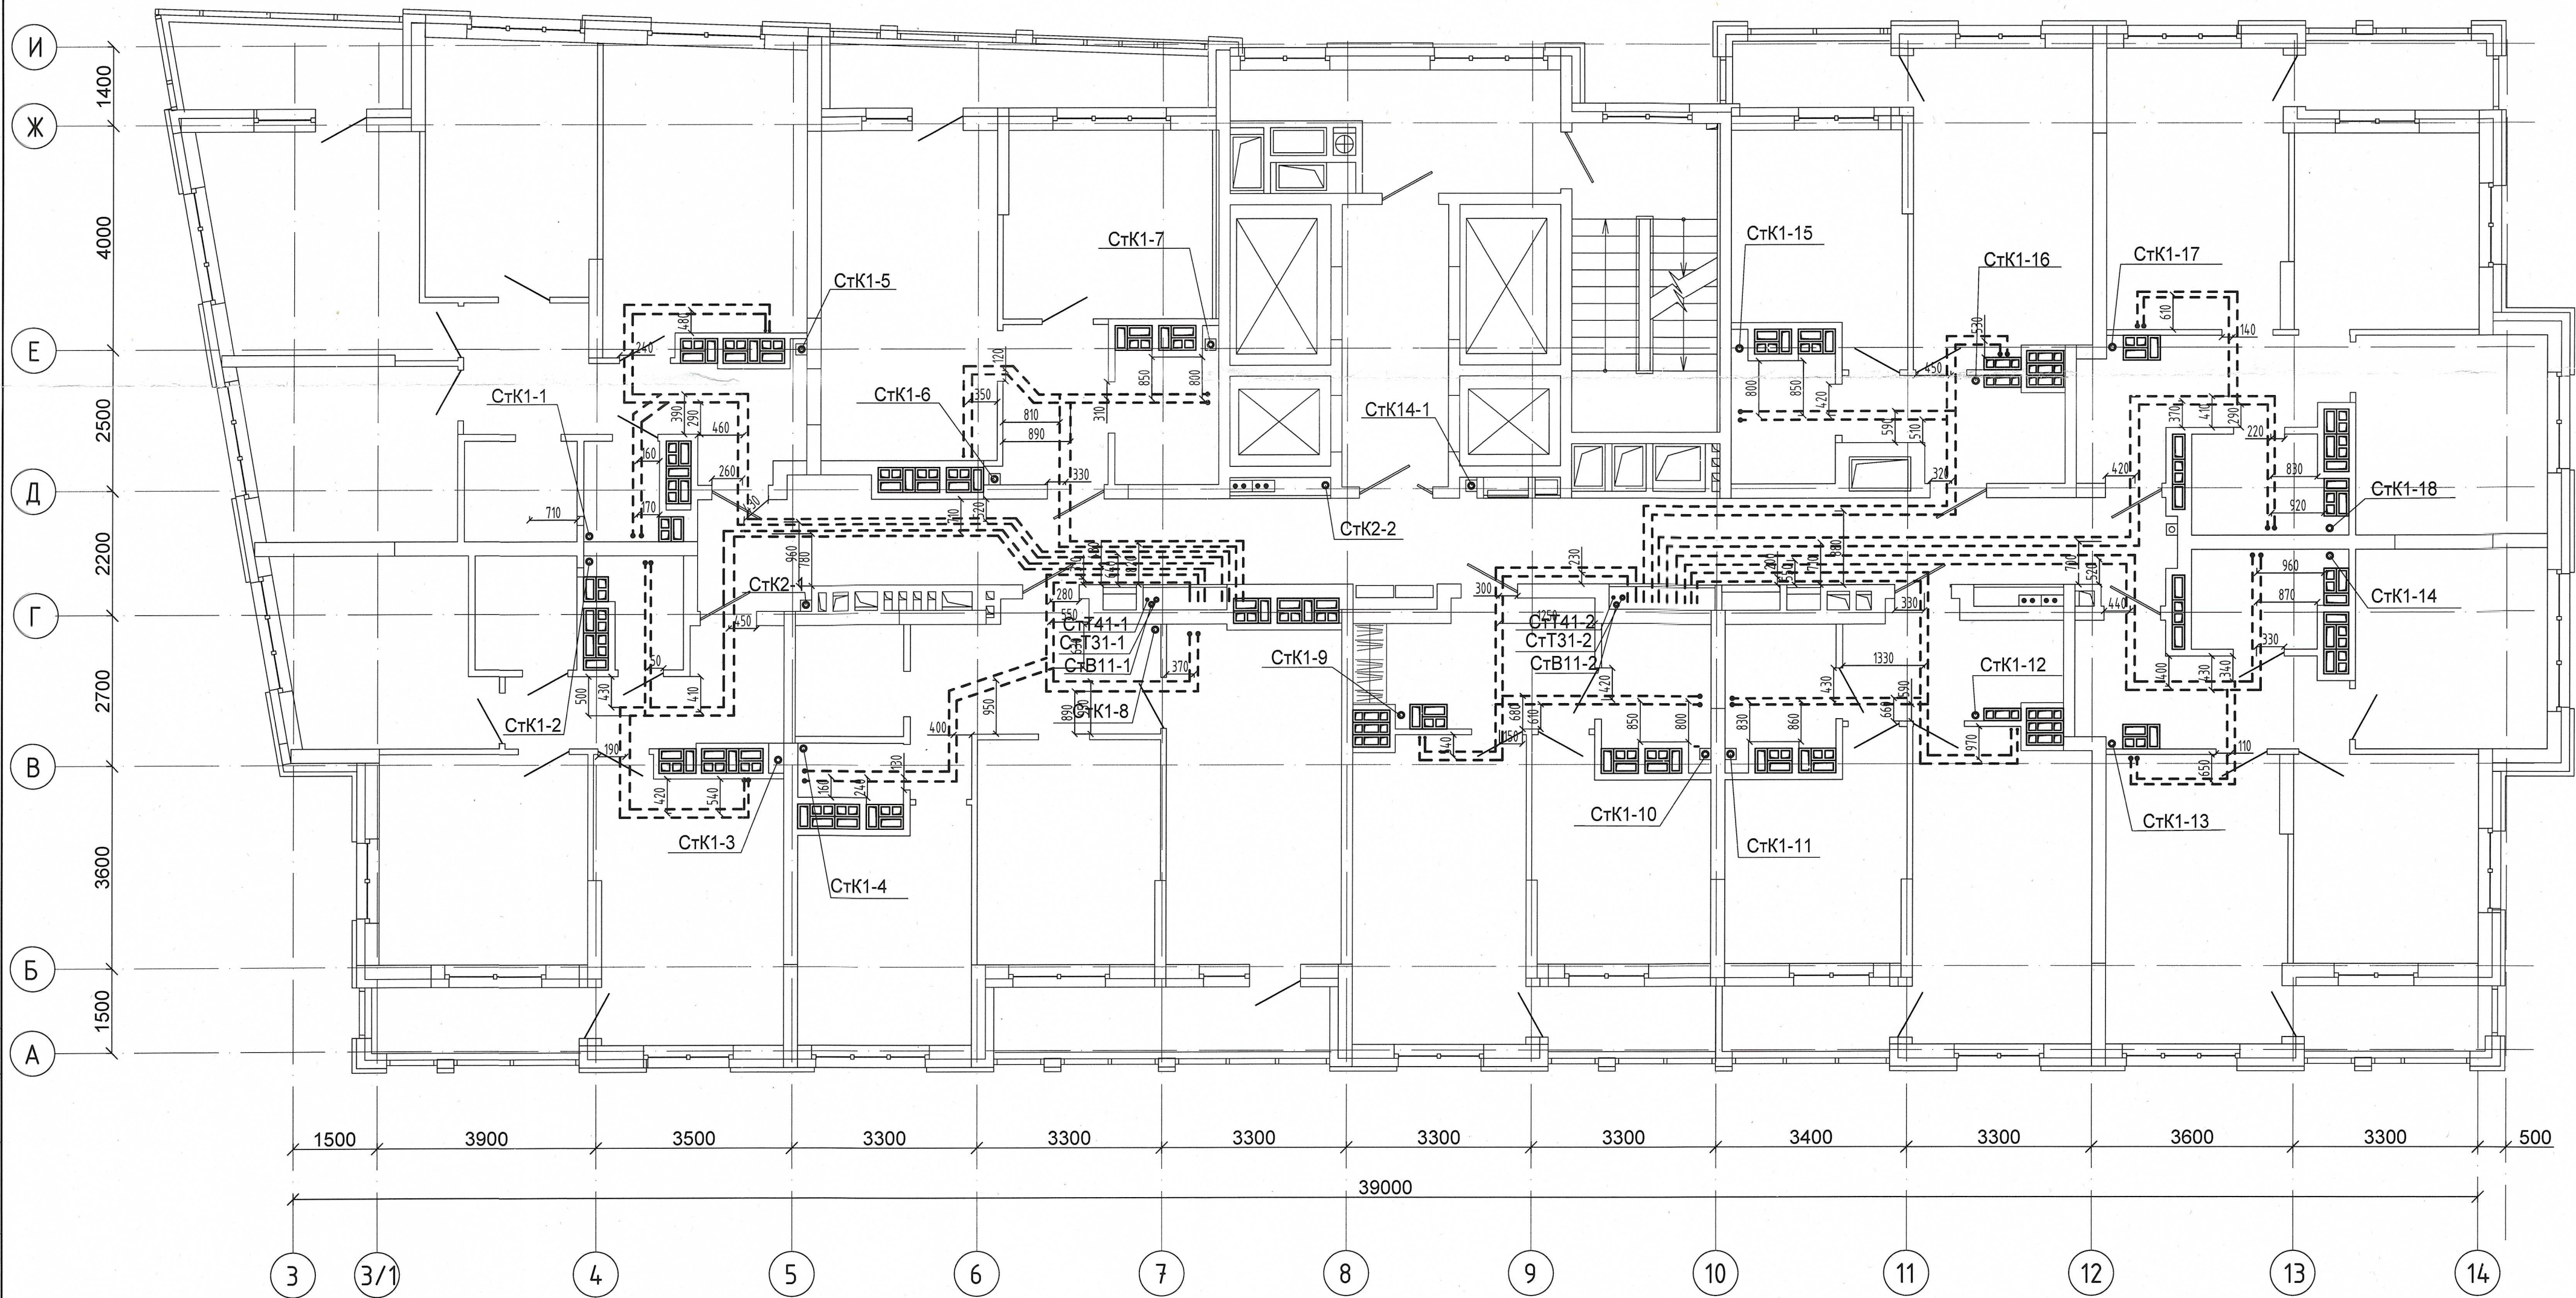

Примечание :
1. Запрещается производить строительные работы (сверление, штробление в полу) ближе 200мм от осей трубопровода.

04-0420-025-ВК.Исп					
«Жилой комплекс со встроенно - пристроенными помещениями общественного использования и надземной автостоянкой в границах улиц Викулова - Начдива Васильева - Каменщиков - Металлургов в Верх-Исетском районе города Екатеринбурга»					
Изм.	Кол.ч.	Лист № док.	Подп.	Дата	Второй этап строительства. Этап 2.2
Выполнил	Давидян М.Ю.				Жилой дом №2. Секция 2Б
Проверил					Исполнительная схема прокладки сетей водоснабжения и водоотведения.
Принял					План 30-го этажа
				Стадия	Лист
				И	30
				ООО МК «УралСантехСервис»	

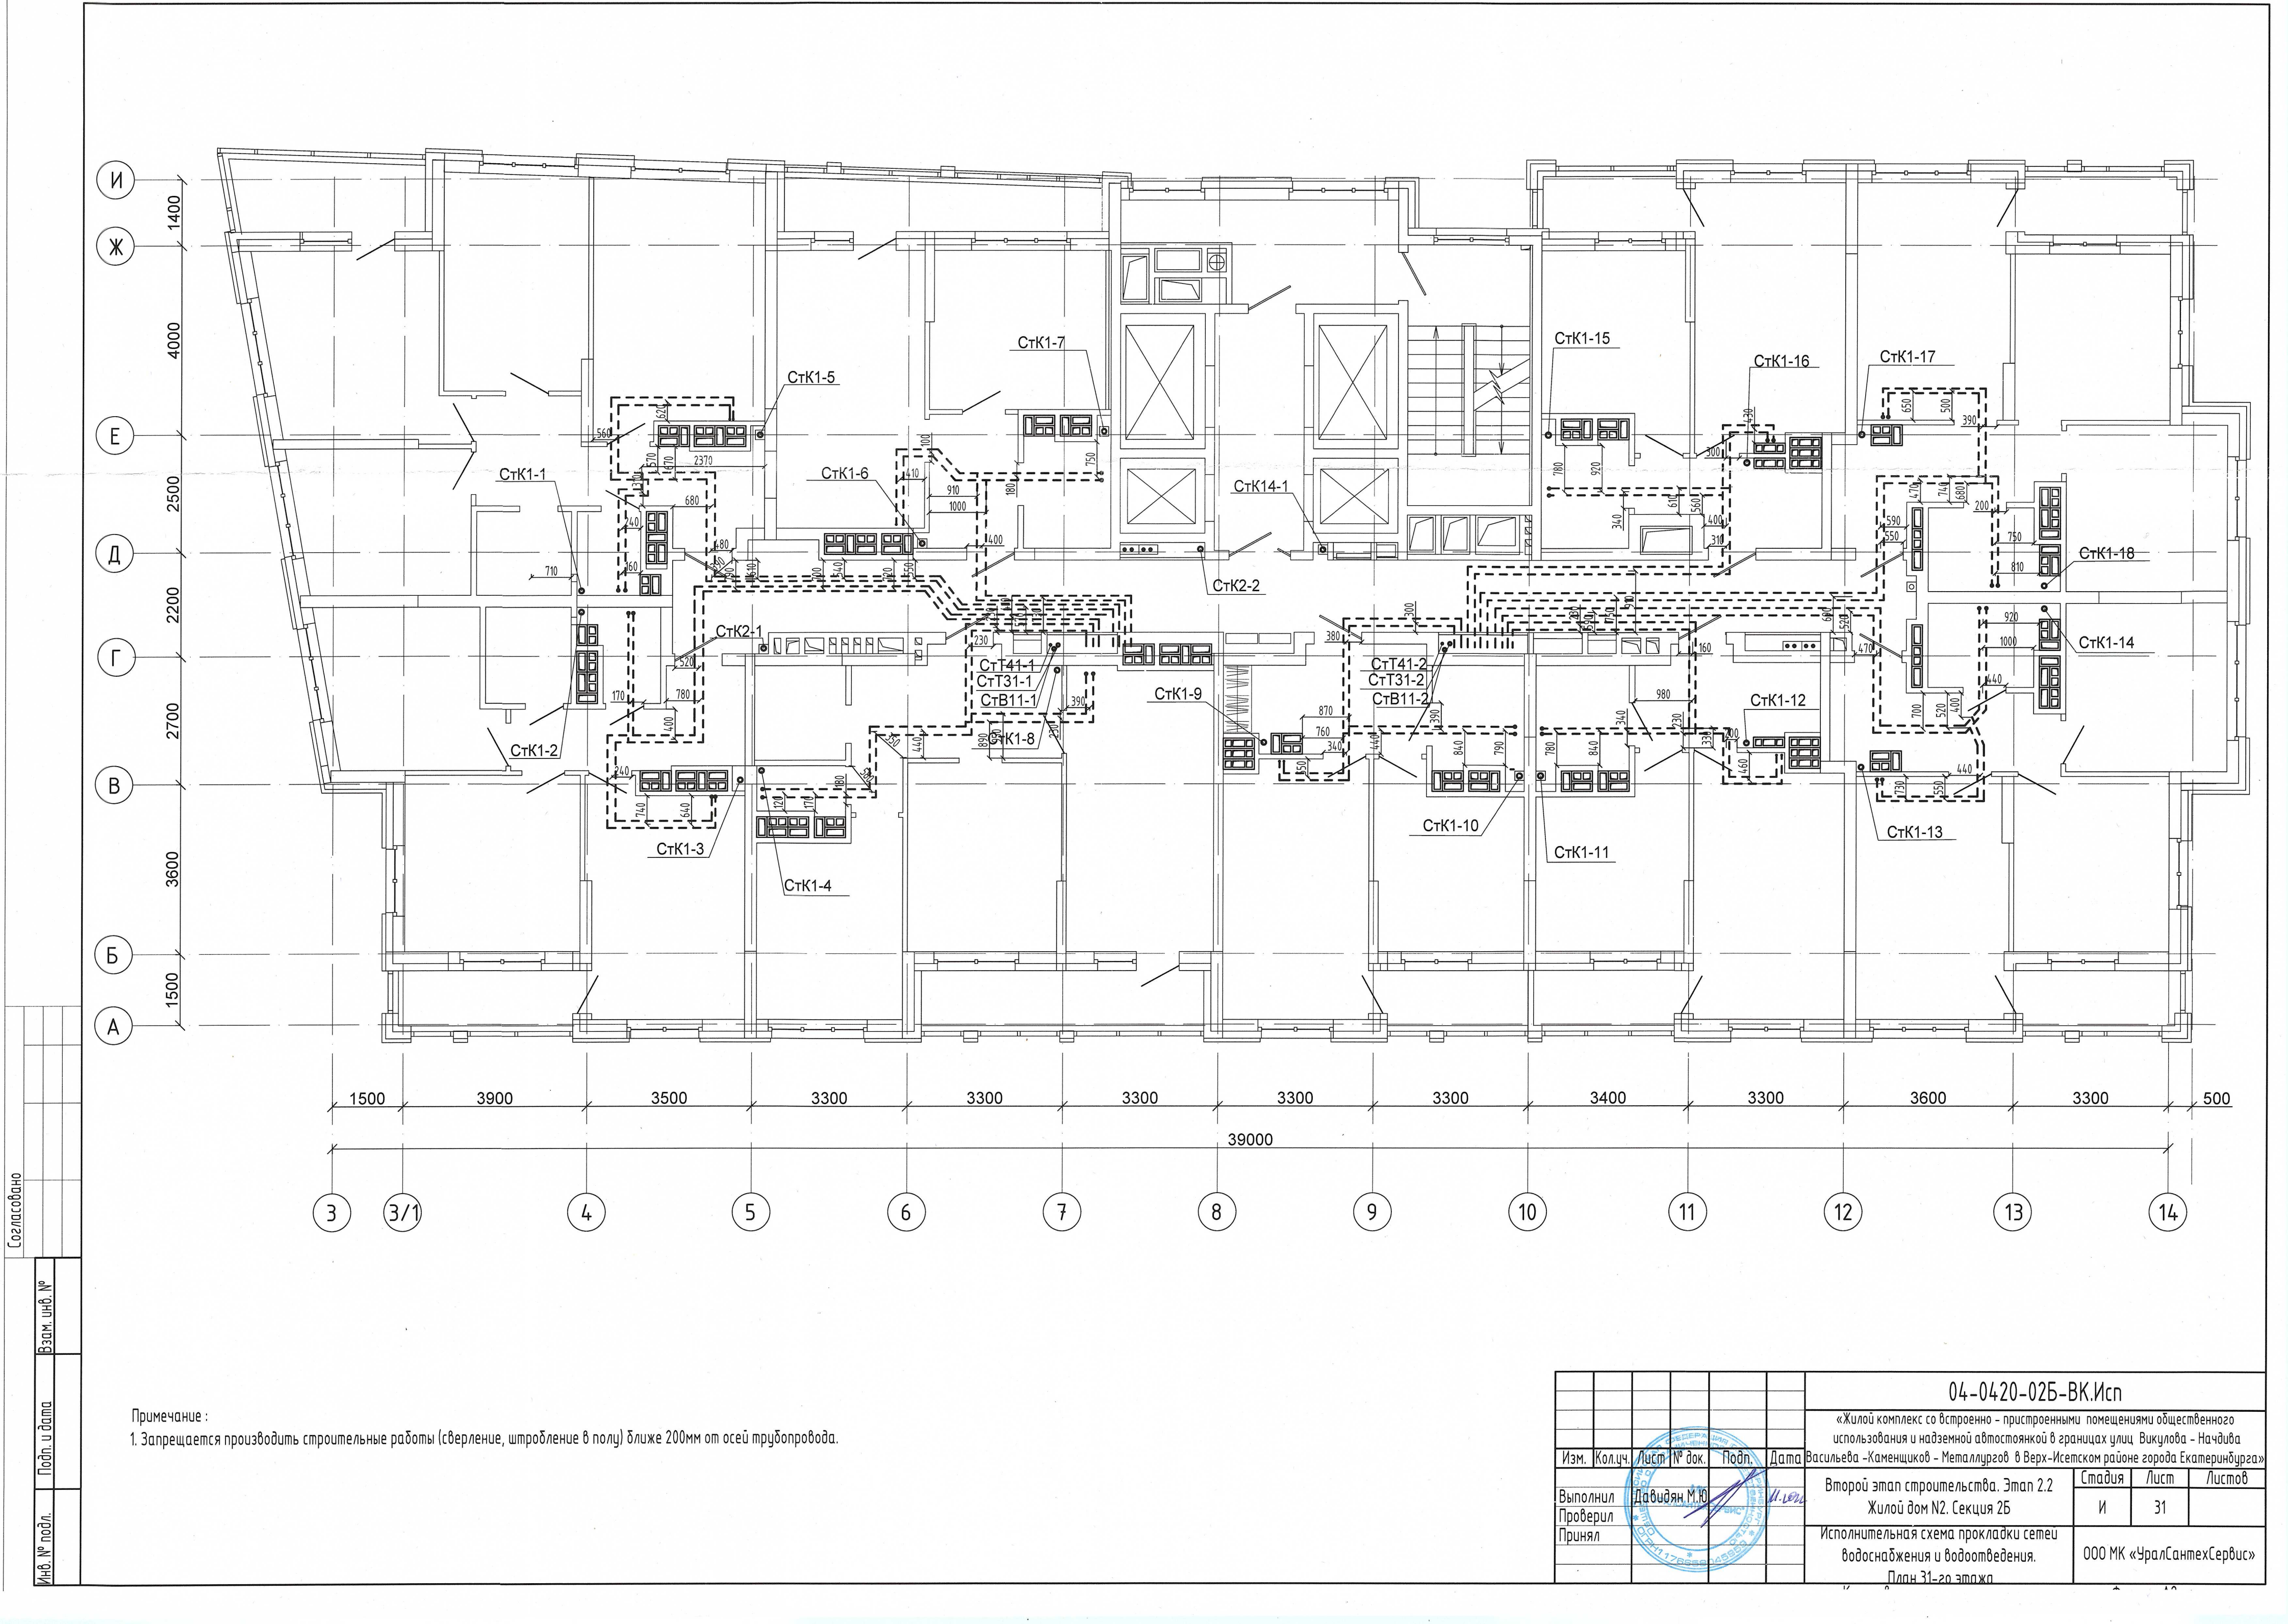


Примечание :
1. Запрещается производить строительные работы (сверление, штробление в полу) ближе 200мм от осей трубопровода.

04-0420-025-ВК.Исп					
«Жилой комплекс со встроенно - пристроенными помещениями общественного использования и надземной автостоянкой в границах улиц Викулова - Начдива Васильева -Каменщиков - Металлургов в Верх-Исетском районе города Екатеринбурга»					
Изм.	Кол.уч.	Лист № док.	Подп.	Дата	Второй этап строительства. Этап 2.2
Выполнил	Давидян М.Ю.			11.09.20	Жилой дом №2. Секция 2Б
Проверил					Исполнительная схема прокладки сетей водоснабжения и водоотведения.
Принял					План 31-20 этаж
				Стадия	Лист
				И	31
				ООО МК «УралСантехСервис»	

Согласовано

Инв. № подл.	Подп. и дата	Взам. инв. №

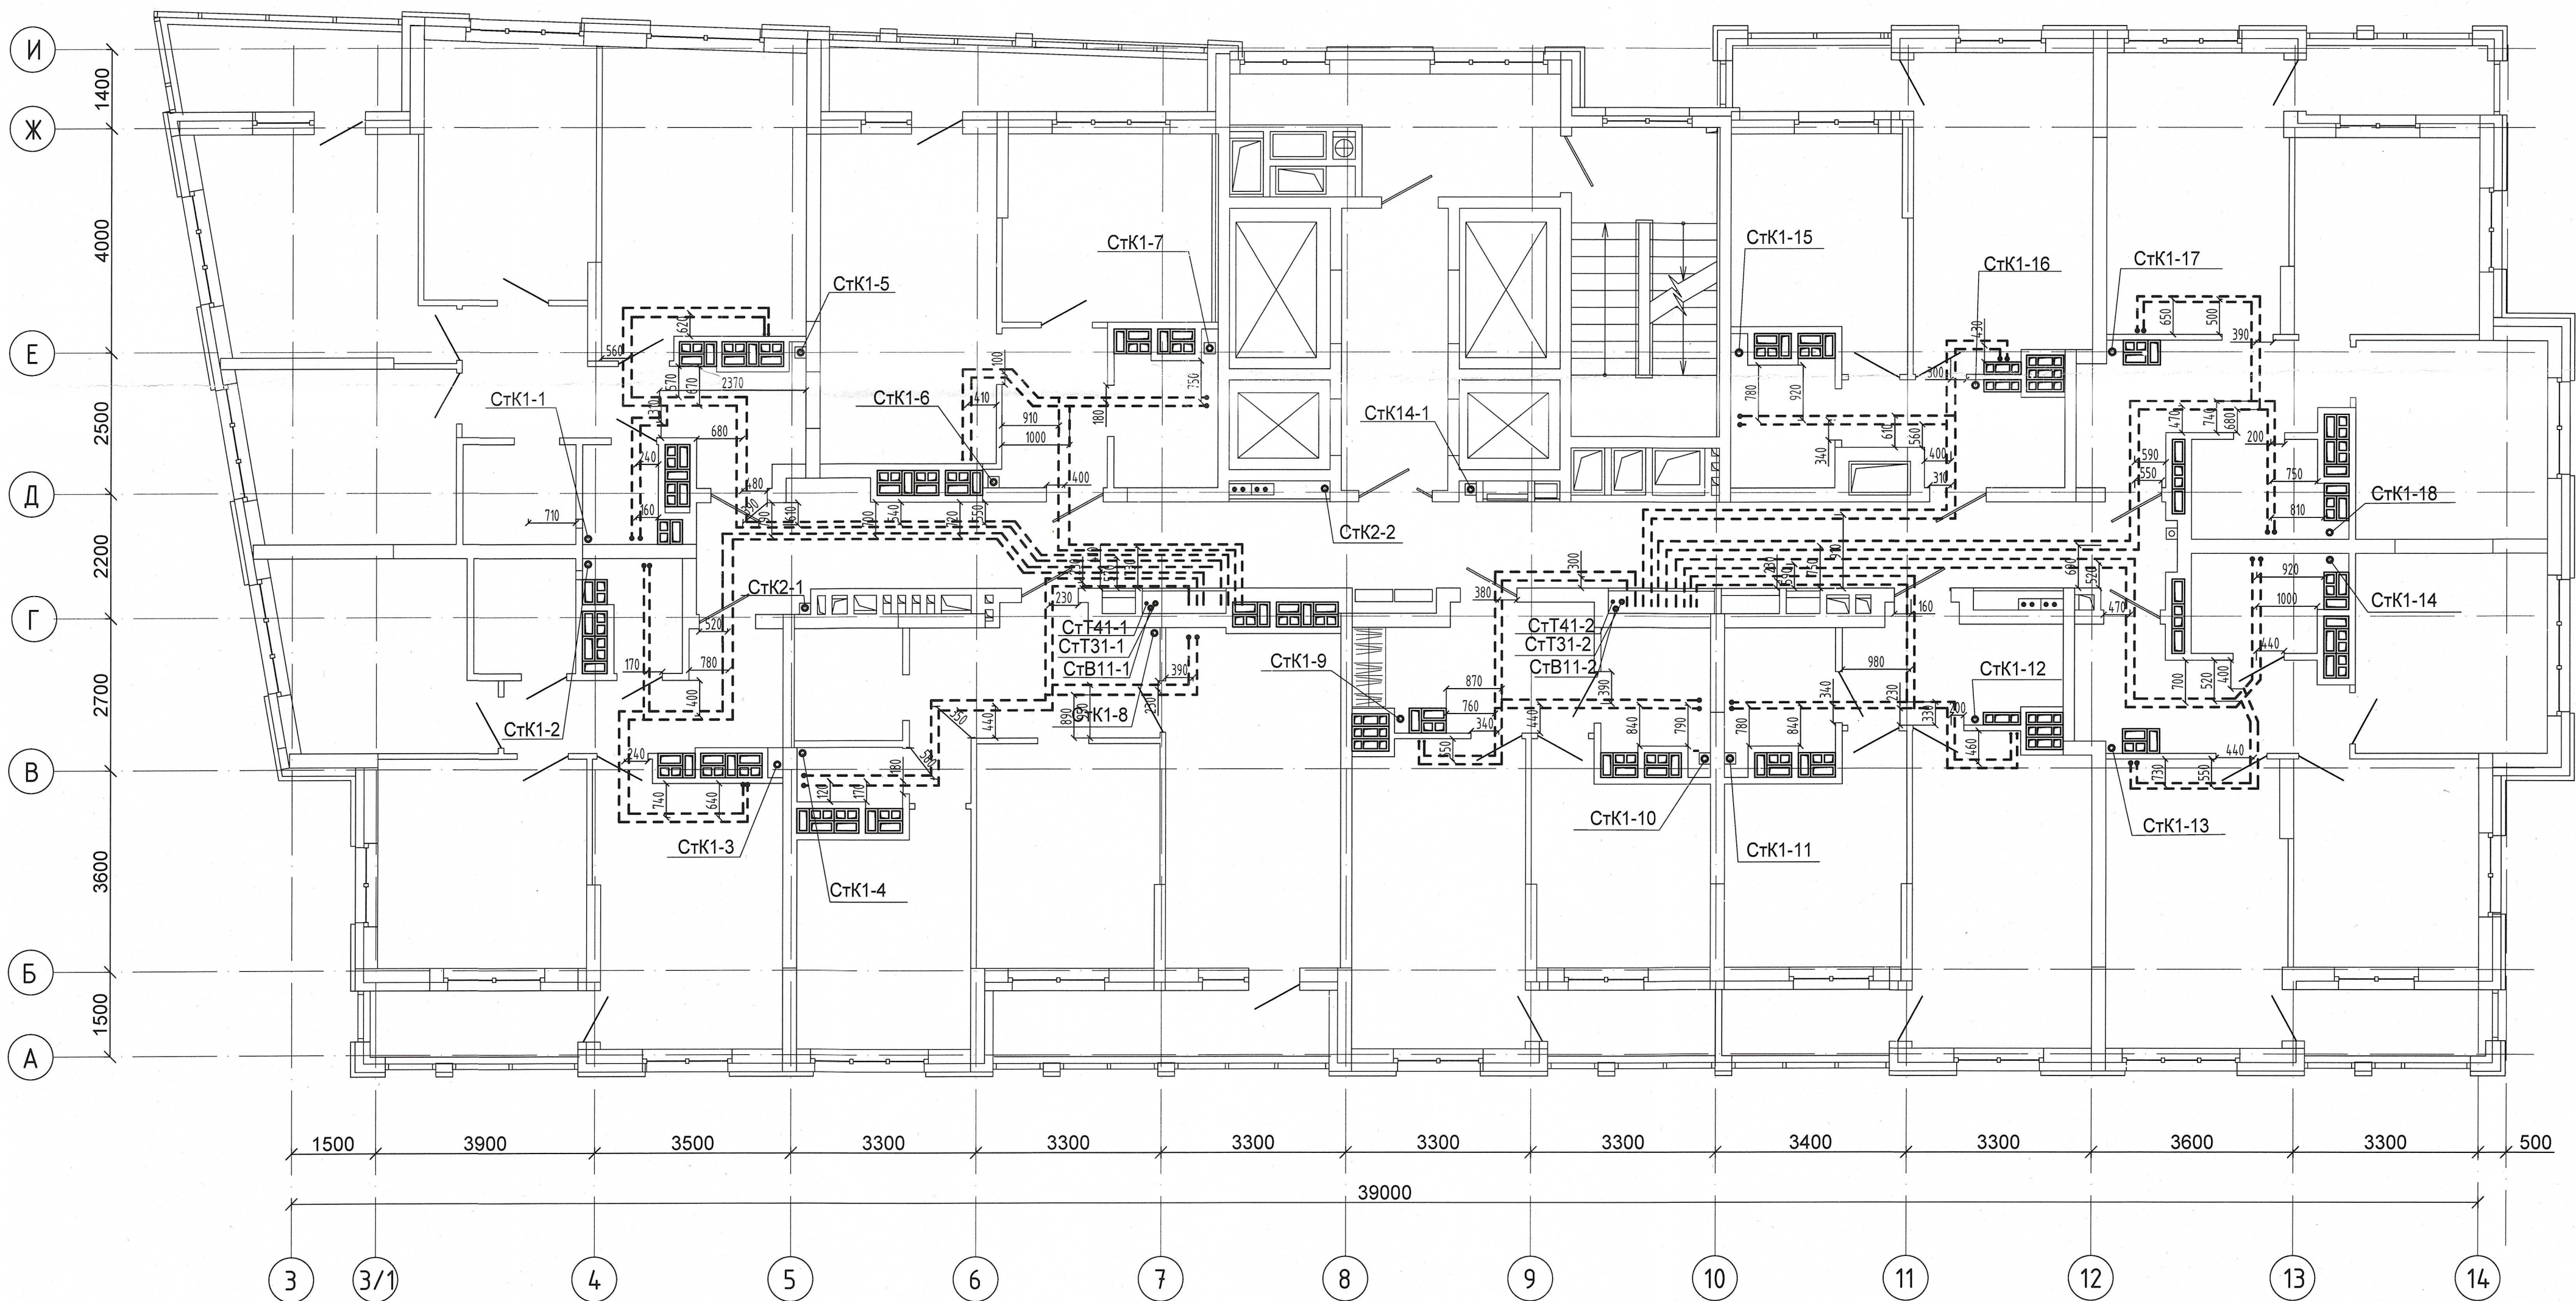

Примечание:
1. Запрещается производить строительные работы (сверление, шпательные в полу) ближе 200мм от осей трубопровода.

04-0420-025-ВК.Исп					
«Жилой комплекс со встроенно - пристроенными помещениями общественного использования и надземной автостоянкой в границах улиц Вуколова - Начдива Васильева - Каменщиков - Металлургов в Верх - Исетском районе города Екатеринбурга»					
Изм.	Кол.ч.	Лист	№ док.	Подп.	Дата
Выполнил	Давидян М.Ю.				11.10.20
Проверил					
Принял					
Второй этап строительства. Этап 2.2 Жилой дом №2. Секция 2Б				Стадия	Лист
Исполнительная схема прокладки сетей водоснабжения и водоотведения.				И	32
План 32-го этажа				000 МК «УралСантехСервис»	